

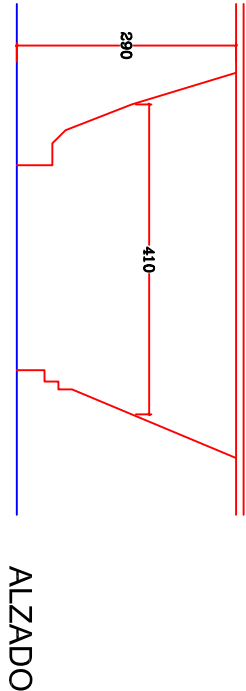
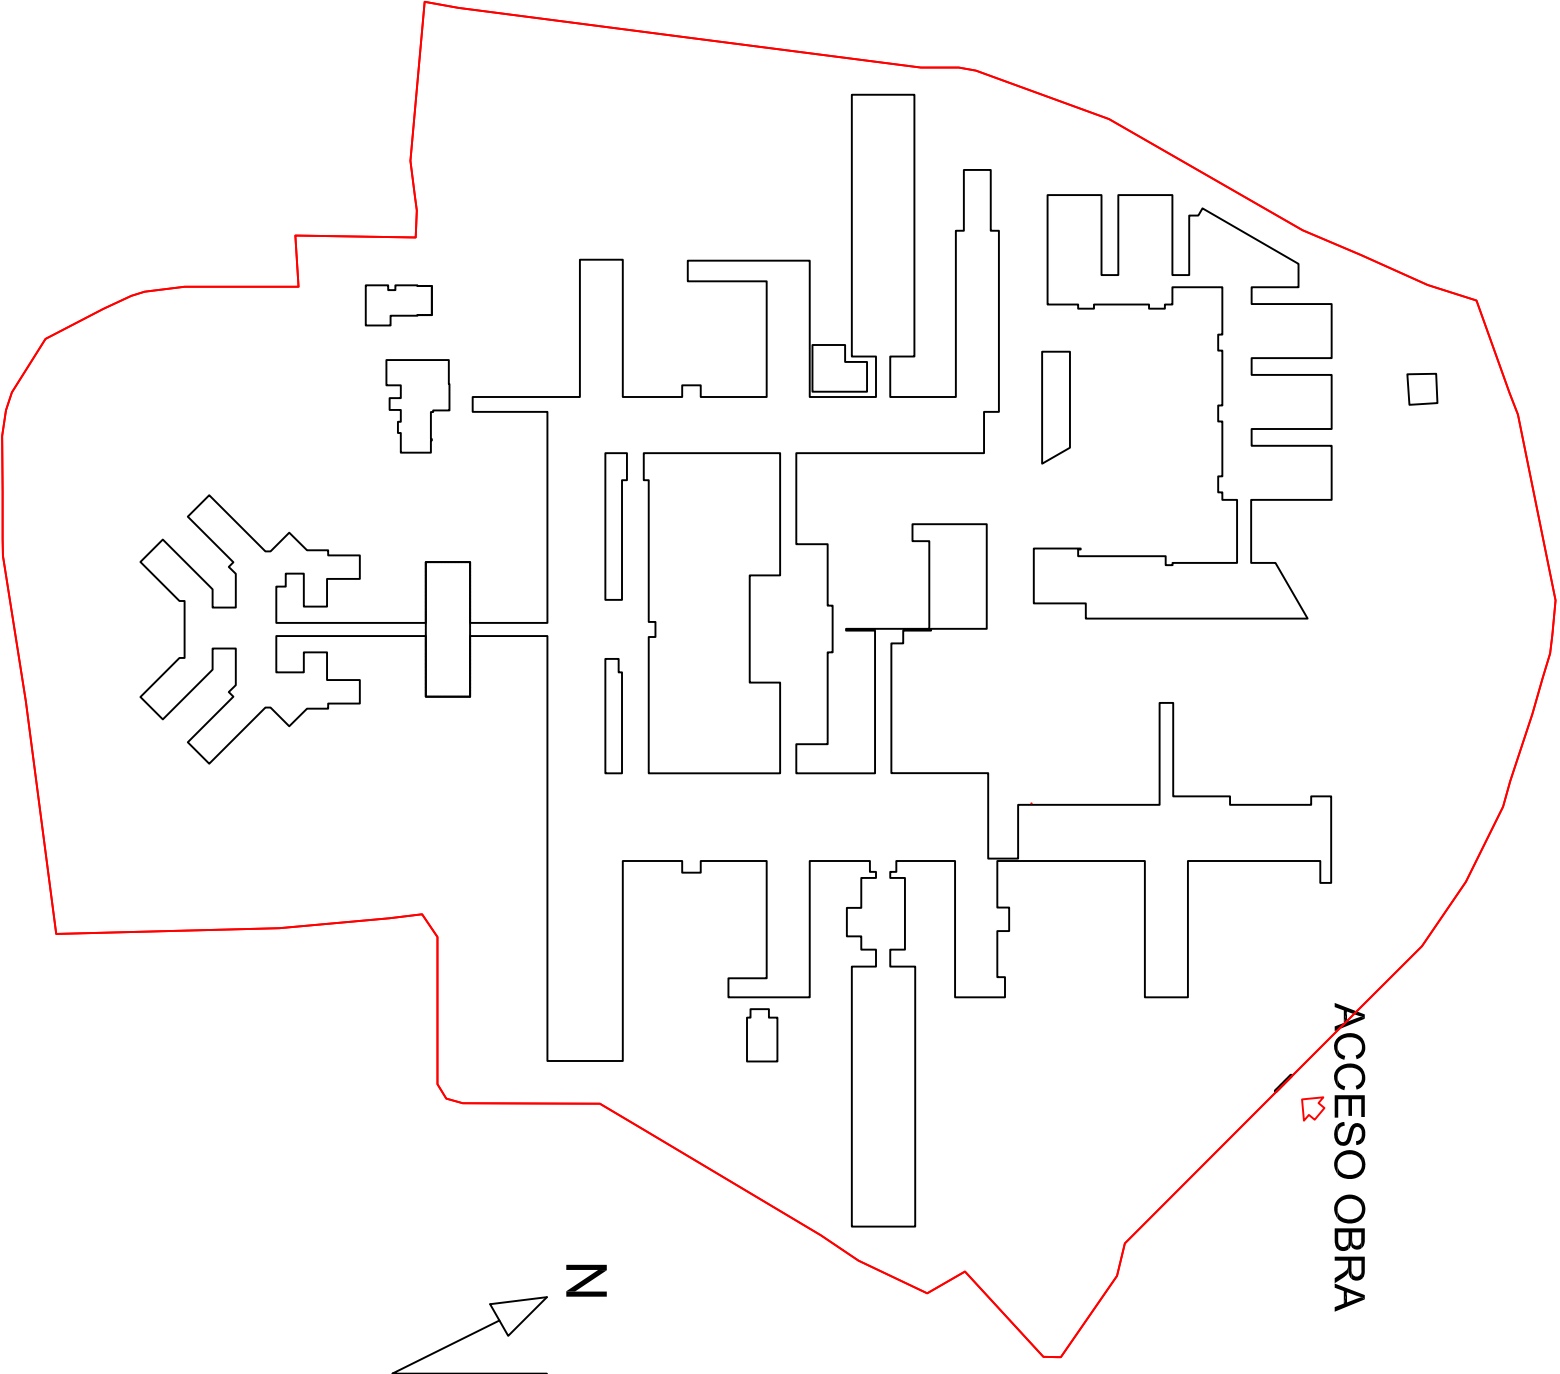


10.- PLANOS. ÍNDICE

- 01.- SITUACIÓN
- 02.- FASE I. ÁMBITO
- 03.- FASE I. PLANTA BAJA
- 04.- FASE I. PLANTA PRIMERA
- 05.- FASE I. PLANTA DE CUBIERTAS
- 06.- FASE I. ALZADOS A y B
- 07.- FASE I. ALZADOS C y D
- 08.- FASE I. SECCIÓN E
- 09.- FASE I. SECCIONES F y G
- 10.- FASE I. SECCIONES E y G. COTAS
- 11.- FASE I. SECCIÓN CONSTRUCTIVA
- 12.- FASE I. ESTADO FINAL
- 13.- FASE I. ACCESO OBRA. DETALLES
- 14.- FASE II. ÁMBITO
- 15.- FASE II. ESPACIO USO PÚBLICO (MOD. PERI)
- 16.- FASE II. ESTADO INICIAL
- 17.- FASE II. TOPOGRAFÍA
- 18.- FASE II. LEVANTES Y DEMOLICIONES
- 19.- FASE II. URBANIZACIÓN DEL VIAL
- 20.- FASE II. PLANTA, SECCIÓN Y PERFIL. COTAS
- 21.- FASE II. DETALLES URBANIZACIÓN
- 22.- FASE II. ALUMBRADO Y ELECTRICIDAD
- 23.- FASE II. RED DE PLUVIALES
- 24.- FASE II. DETALLES RED DE PLUVIALES

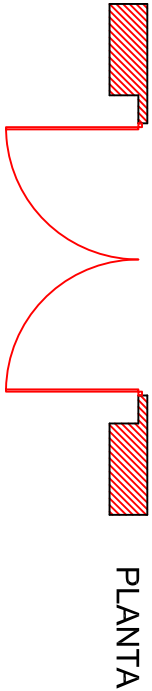

ESTADO ACTUAL

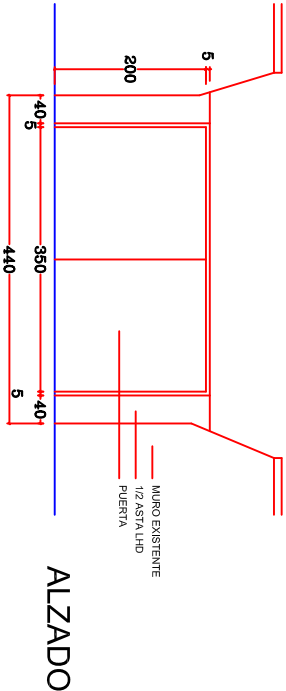


ESTADO DURANTE LA OBRA

PROYECTO BÁSICO Y DE EJECUCIÓN DEMOLICIÓN DE PABELLÓN
SAN JOSÉ NORTE Y URBANIZACIÓN DE VIAL
CENTRO PSICOGERIÁTRICO SAN FRANCISCO JAVIER. PAMPLONA

FASE I. ACCESO OBRA. DETALLES Y SITUACIÓN

PROMOTOR: SERVICIO NAVARRO DE SALUD
ARQUITECTO: ANTONIO ALFONSO MANTEROLA

REF. P VIII-19
FECHA AGOSTO 2019
ESCALA 1/100

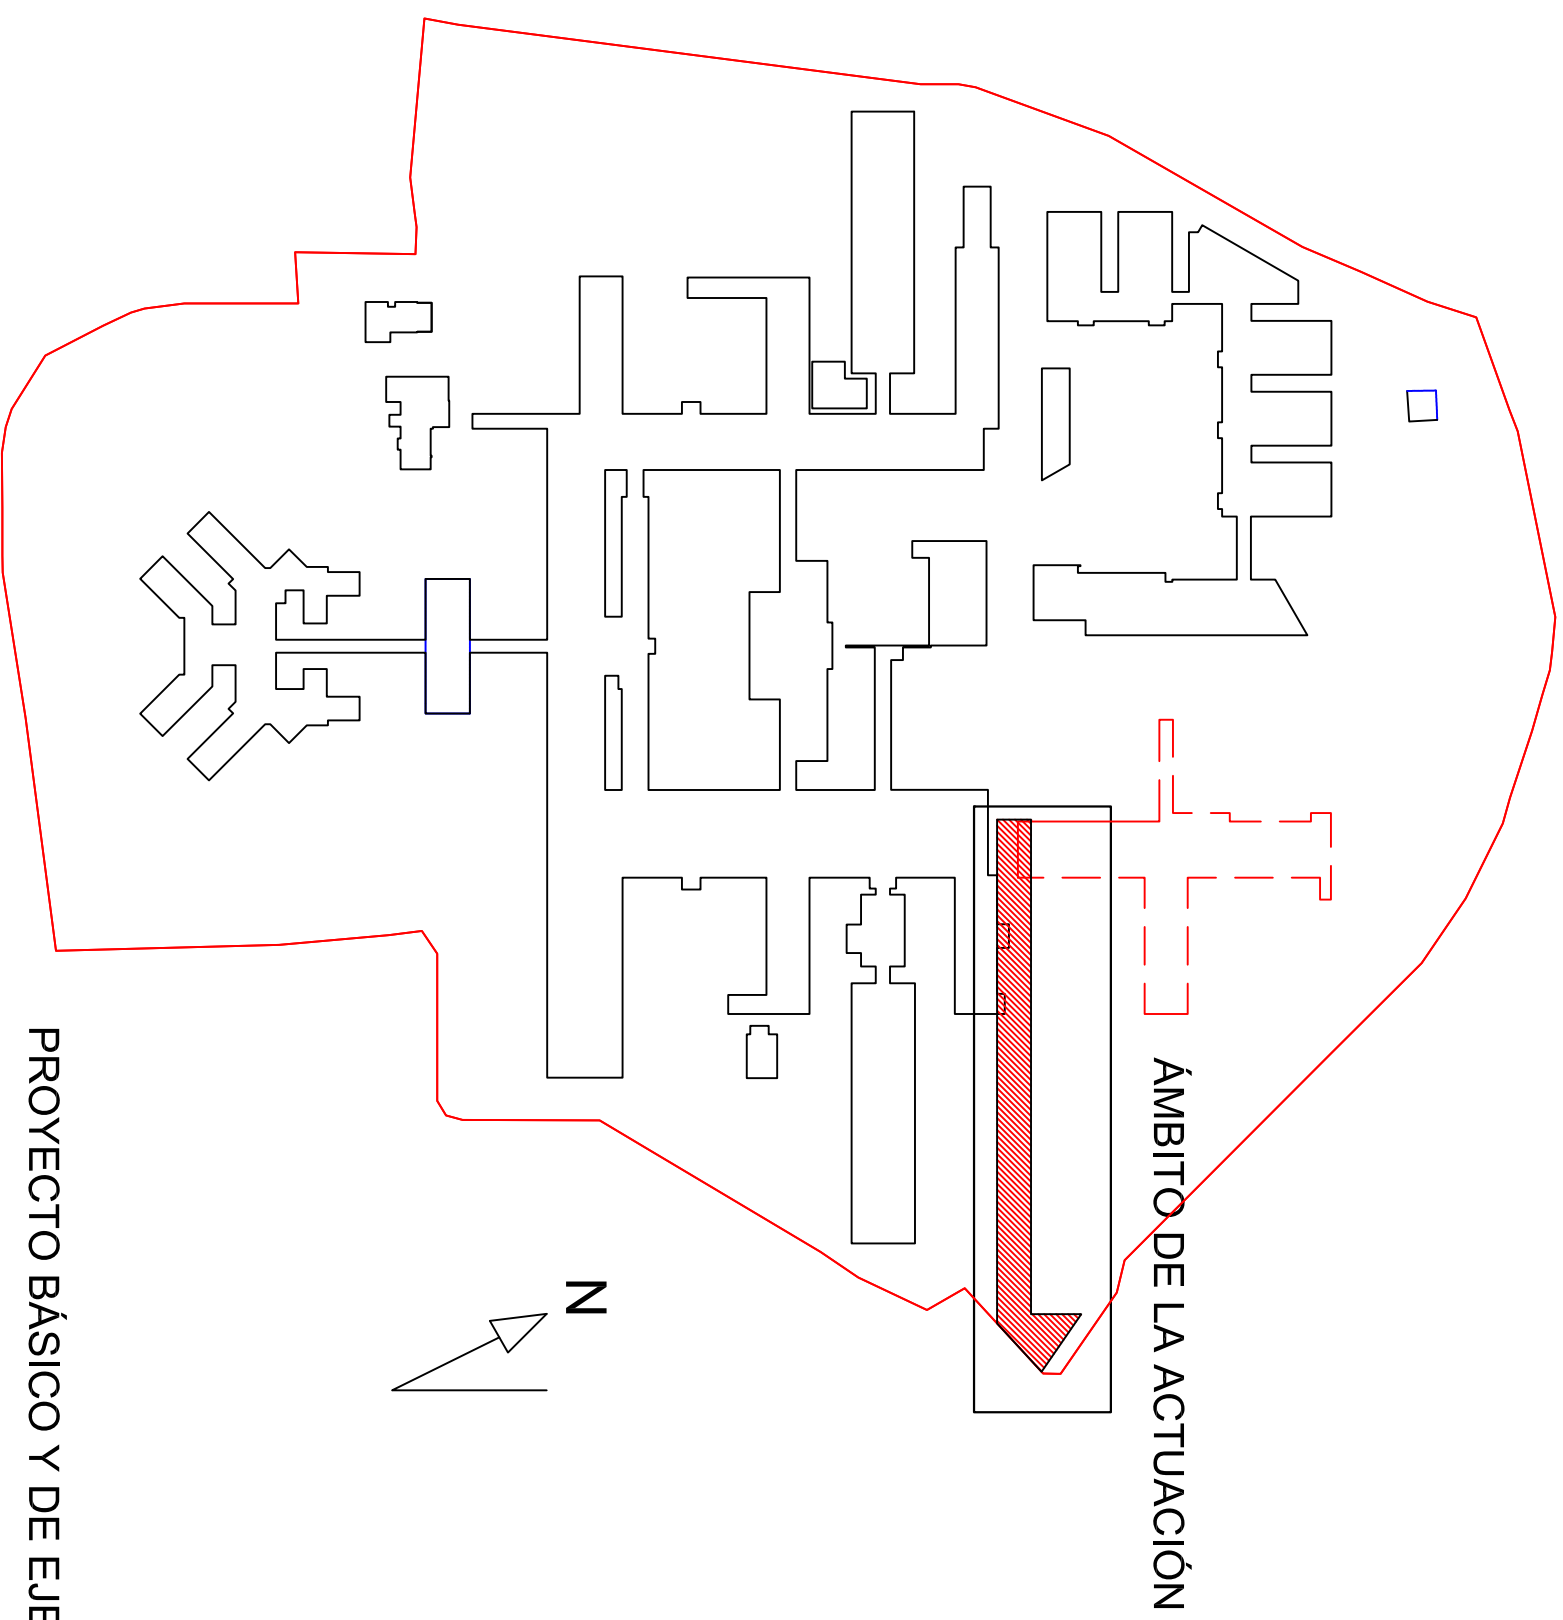


PROYECTO BÁSICO Y DE EJECUCIÓN DEMOLICIÓN DE PABELLÓN
SAN JOSÉ NORTE Y URBANIZACIÓN DE VIAL
CENTRO PSICOGERIÁTRICO SAN FRANCISCO JAVIER. PAMPLONA

FASE II: EMPLAZAMIENTO Y ÁMBITO DE ACTUACIÓN

PROMOTOR: SERVICIO NAVARRO DE SALUD
ARQUITECTO: ANTONIO ALFONSO MANTEROLA


REF. P VIII-19
FECHA AGOSTO 2019
ESCALA

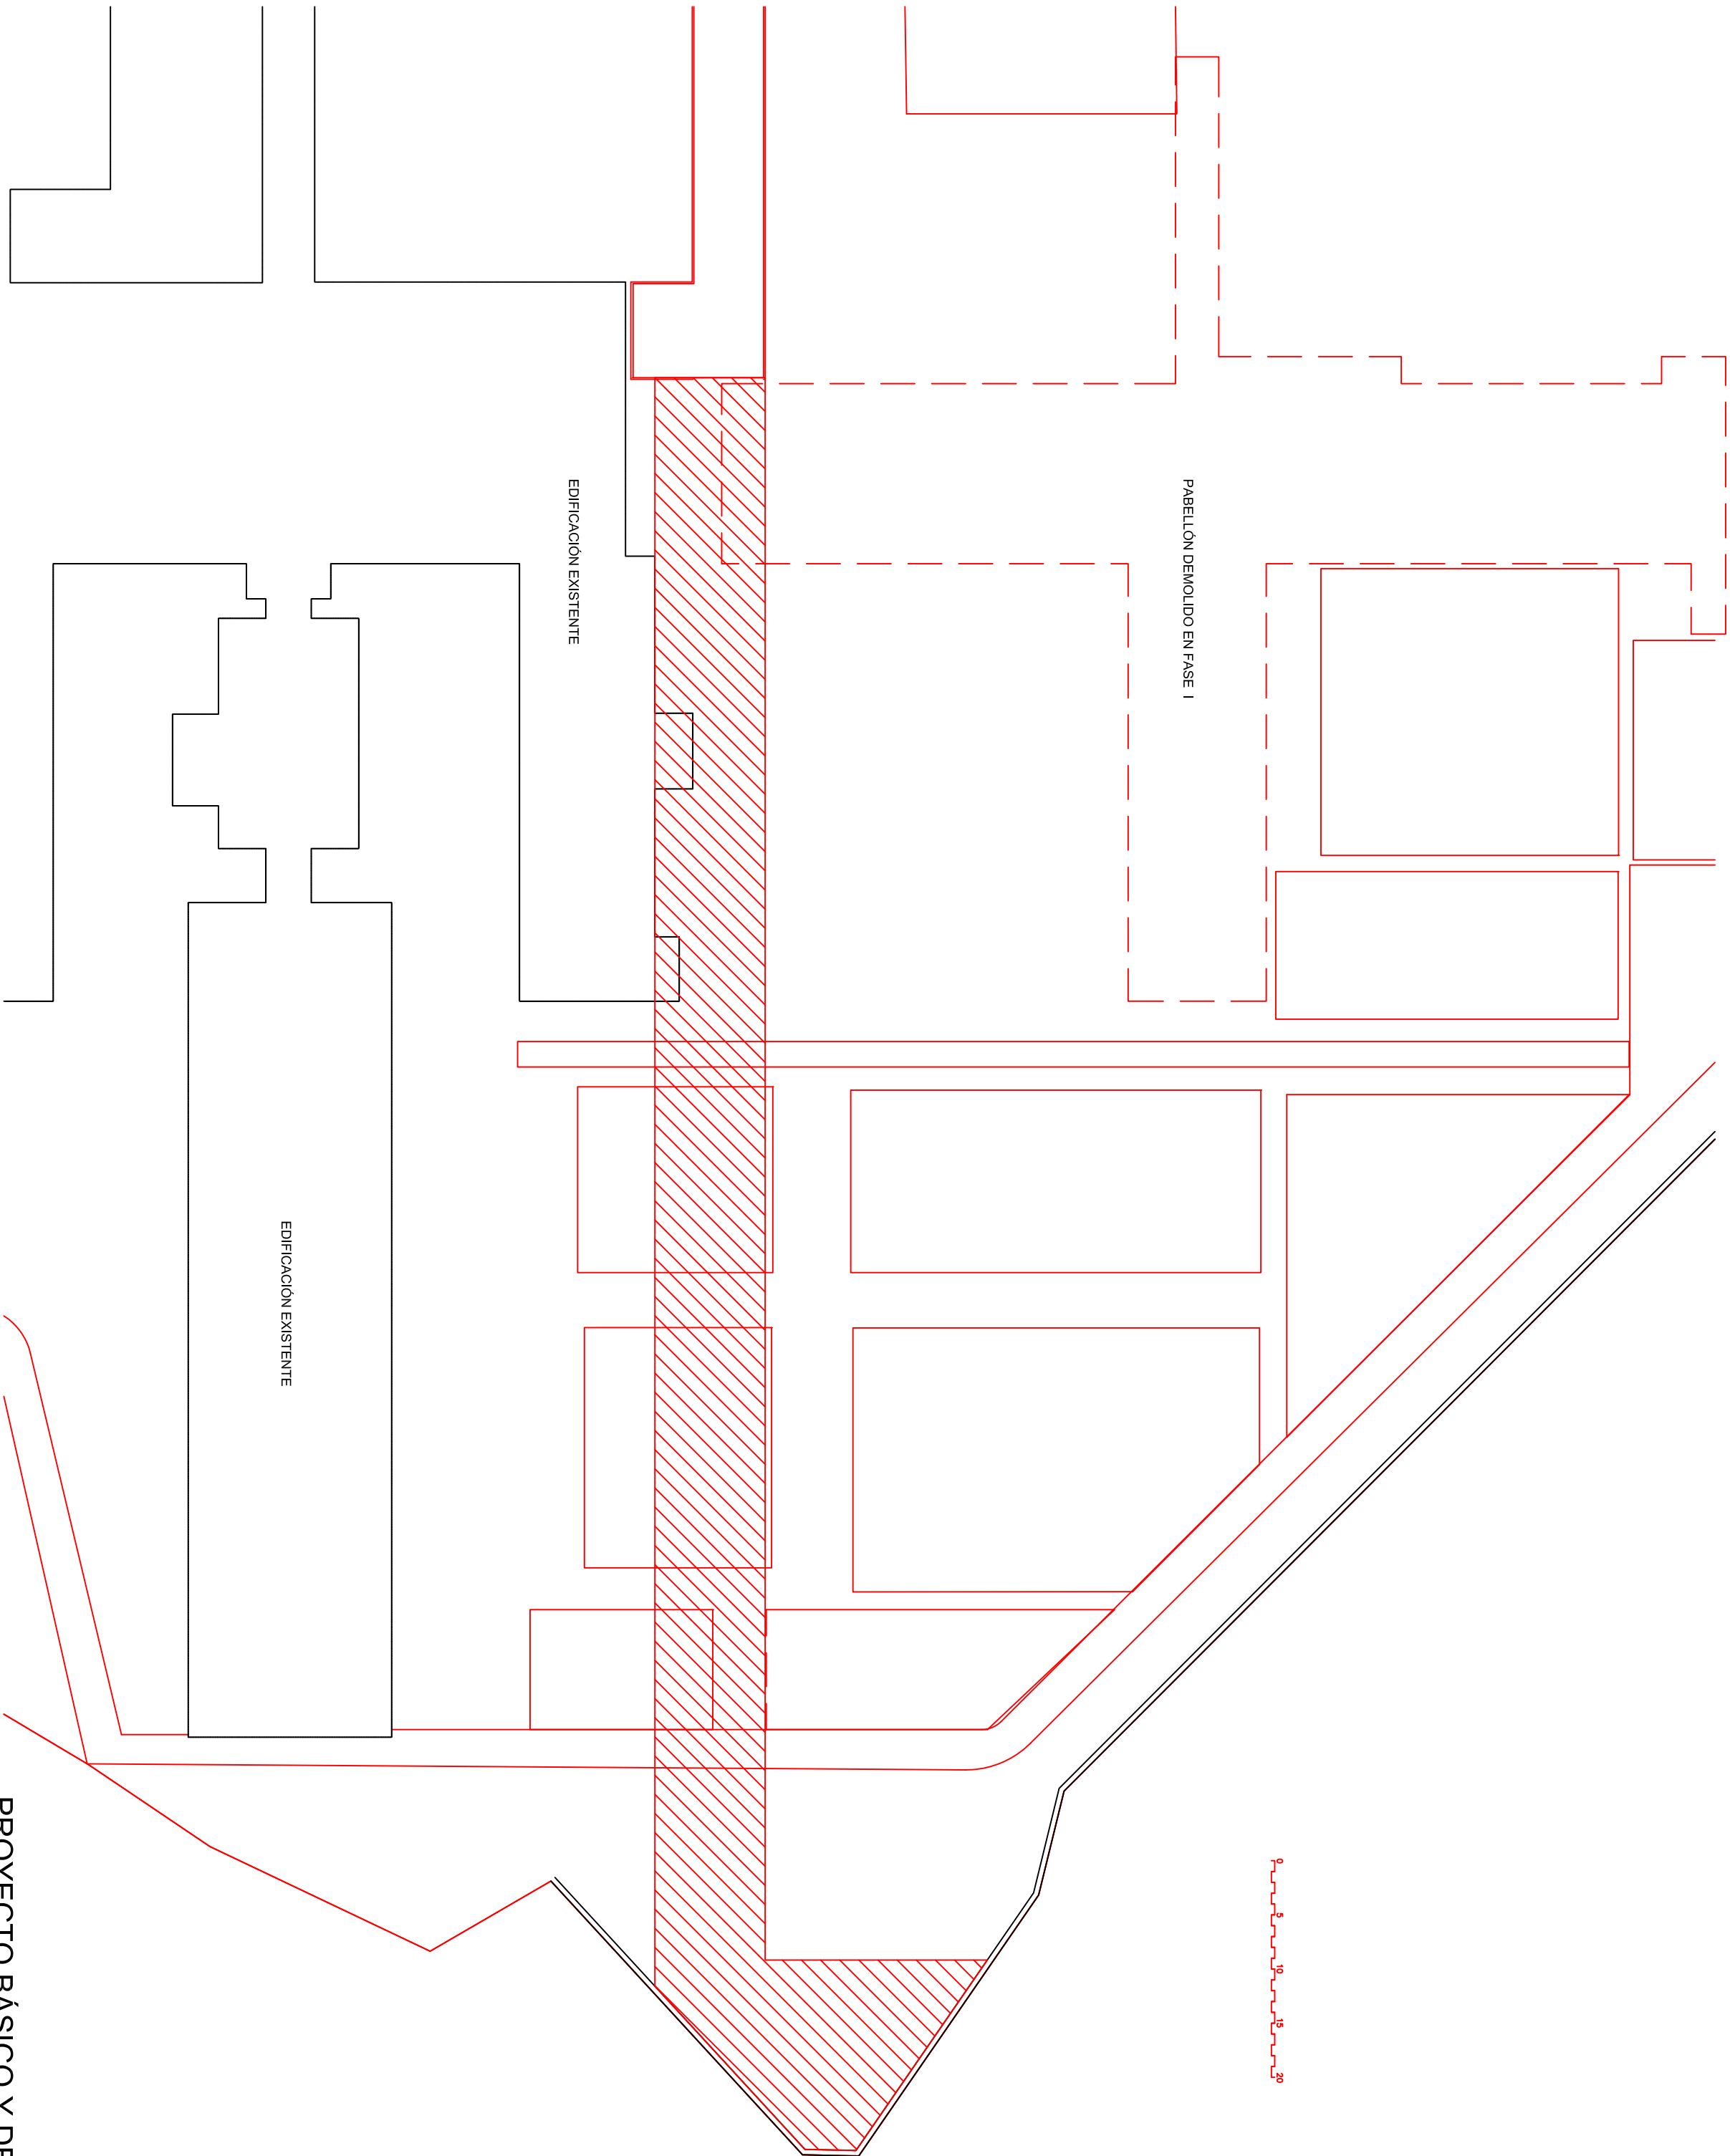


PROYECTO BÁSICO Y DE EJECUCIÓN DEMOLICIÓN DE PABELLÓN
SAN JOSÉ NORTE Y URBANIZACIÓN DE VIAL
CENTRO PSICOGERIÁTRICO SAN FRANCISCO JAVIER. PAMPLONA

FASE II: ESPACIO PRIVADO DE USO PÚBLICO

PROMOTOR: SERVICIO NAVARRO DE SALUD
REF. P-VIII-19
FECHA: AGOSTO 2019
ARQUITECTO: ANTONIO ALFONSO MANTERO LA ESCALA 1/500

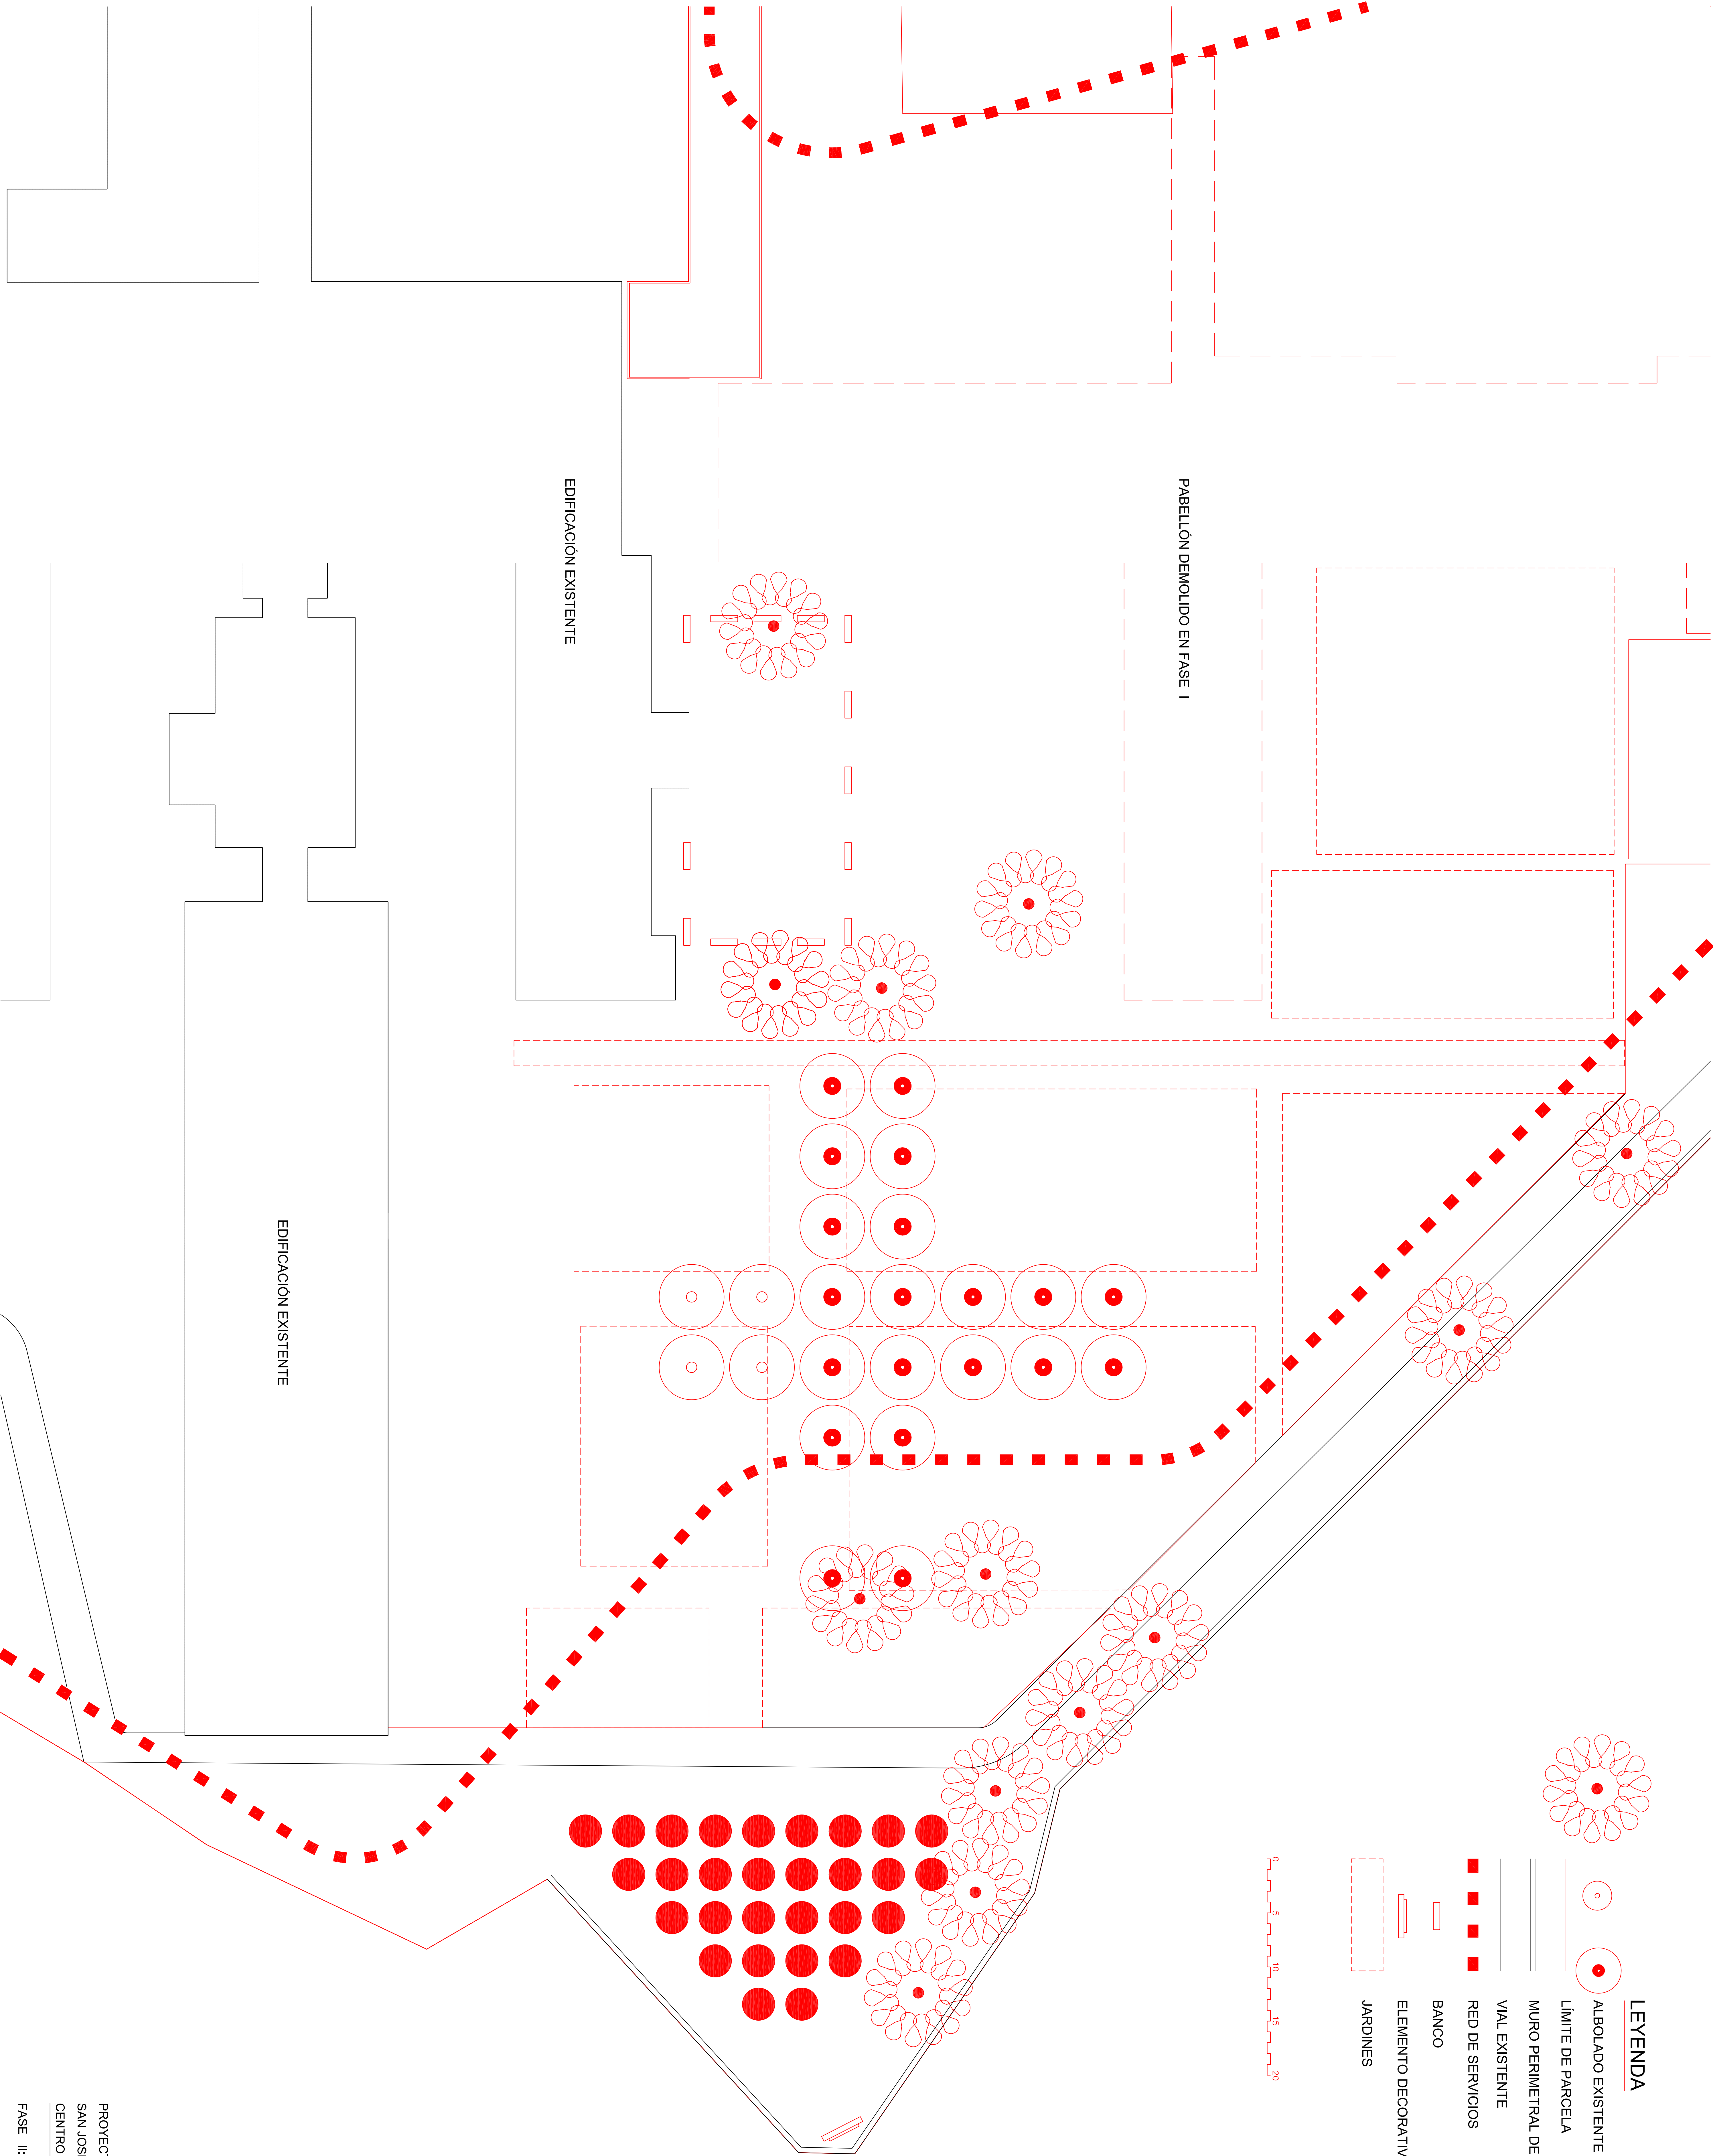





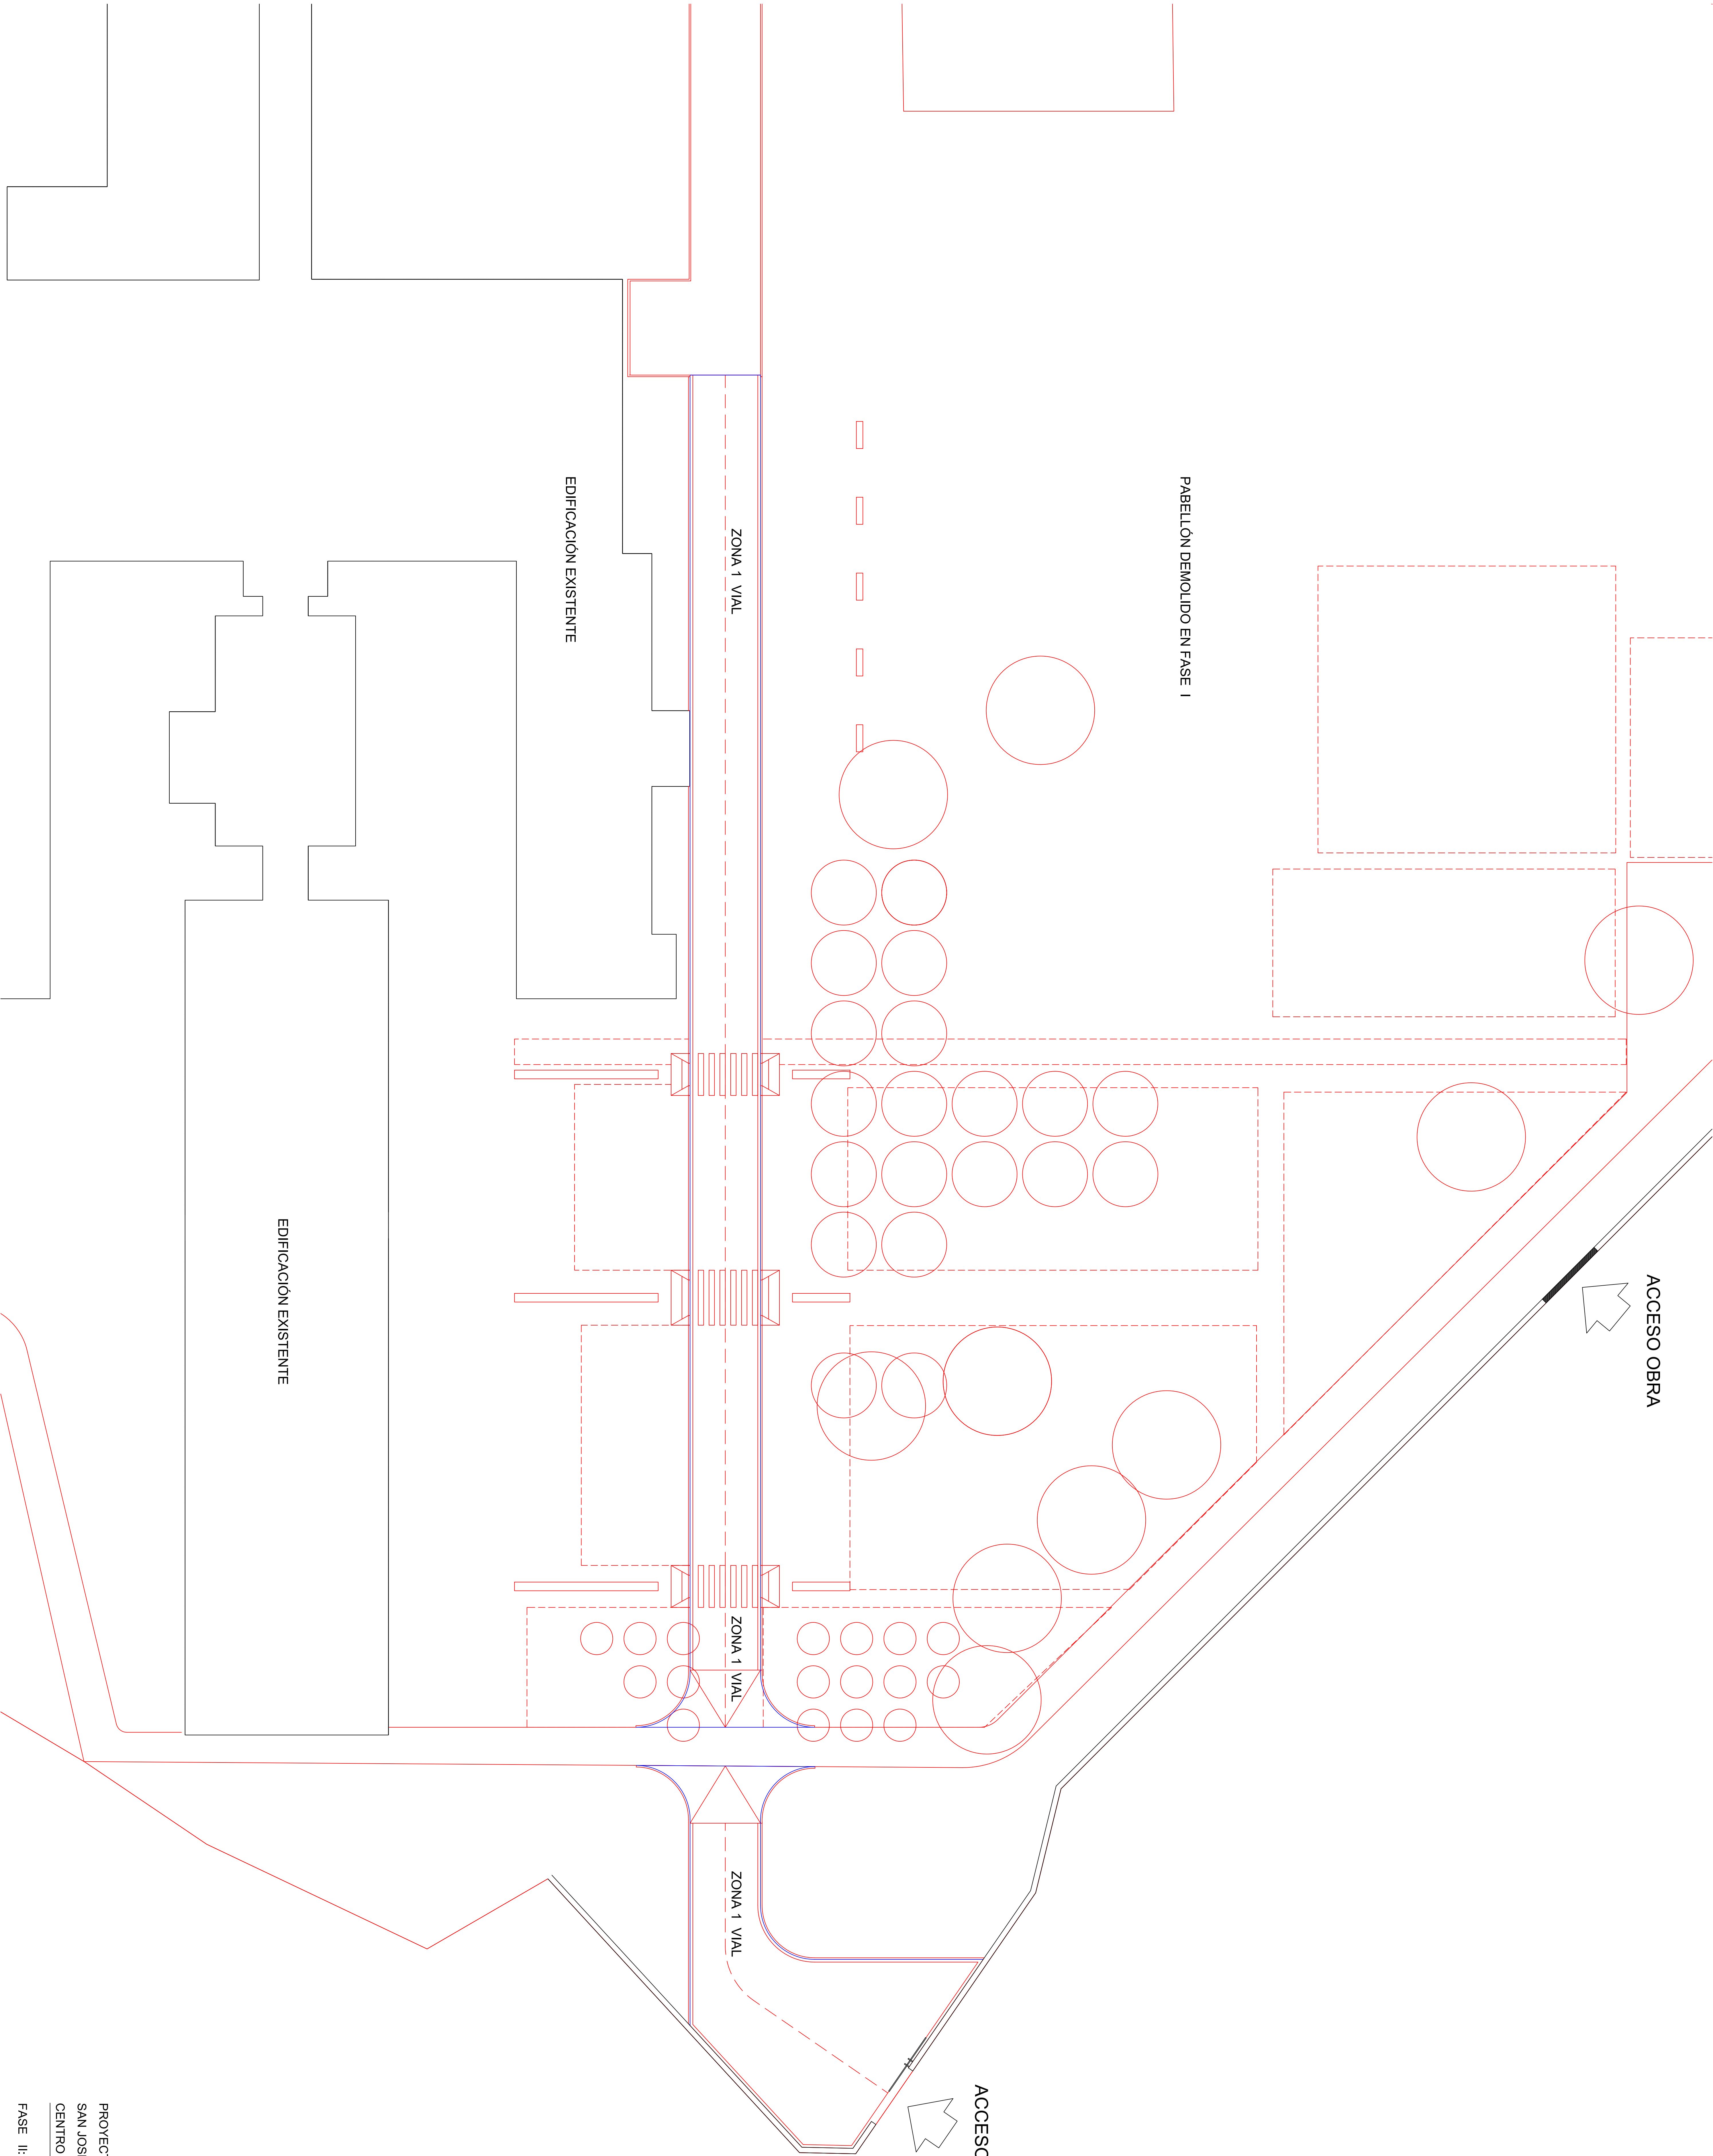


PROYECTO BASICO Y DE EJECUCION DEMOLICION DE PABELLON
SAN JOSÉ NORTE Y URBANIZACION DE VIAL
CENTRO PSICOGERIÁTRICO SAN FRANCISCO JAVIER, PAMPLONA

FASE II: URBANIZACIÓN VIAL

PROYECTOS: SERVICIO MAYOR DE SALUD
REF.: 1.000.000.000.000
ESCALA: 1:500

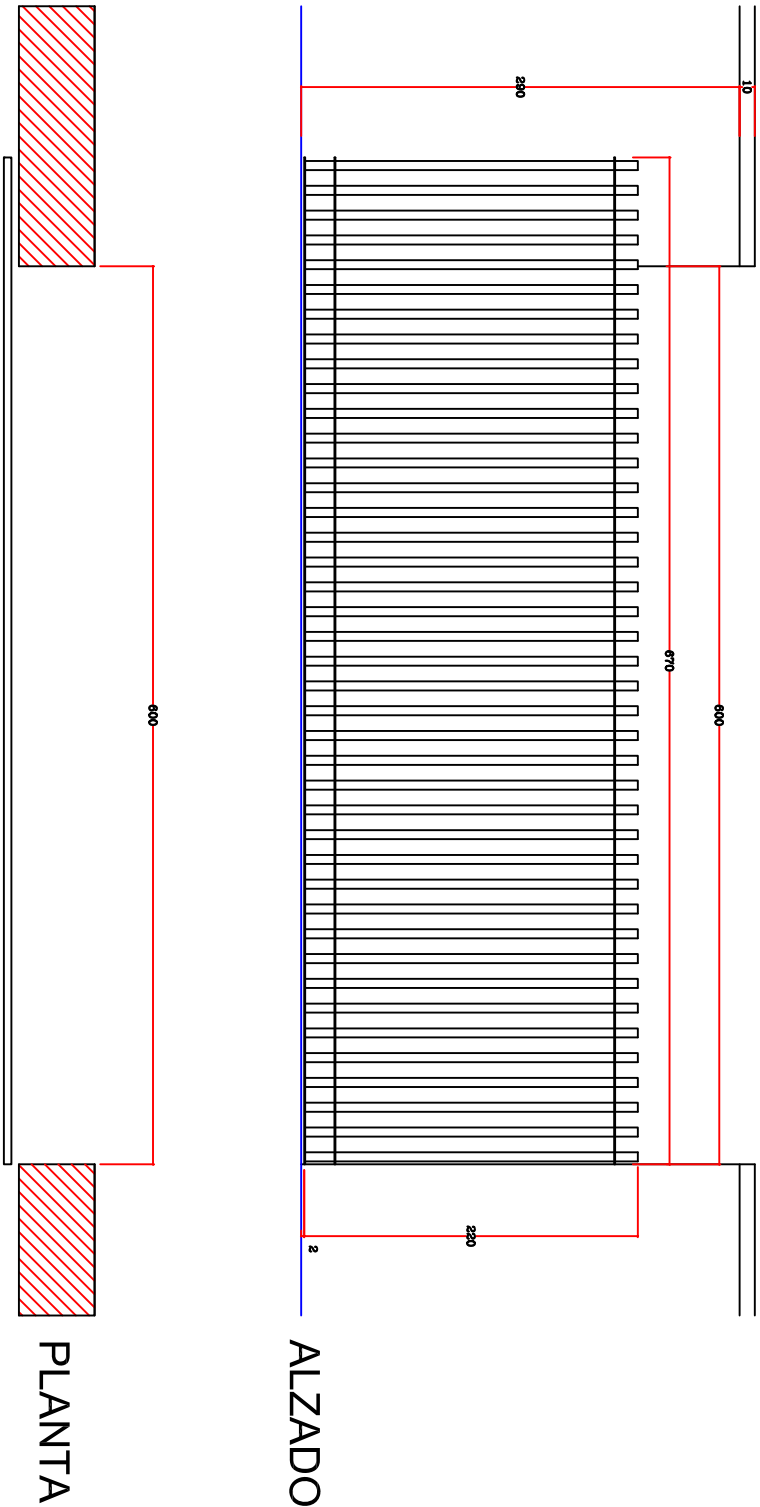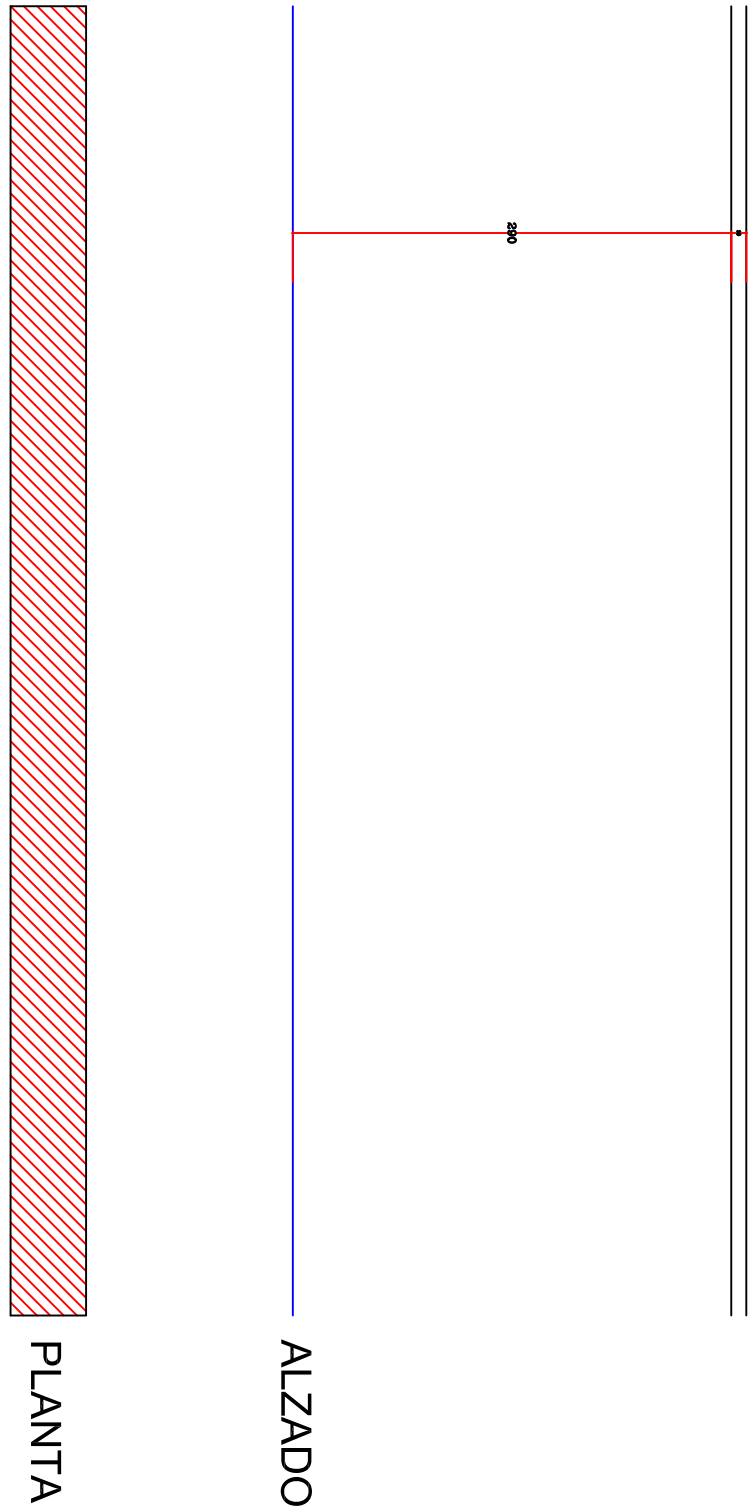


ACCESO VIAL

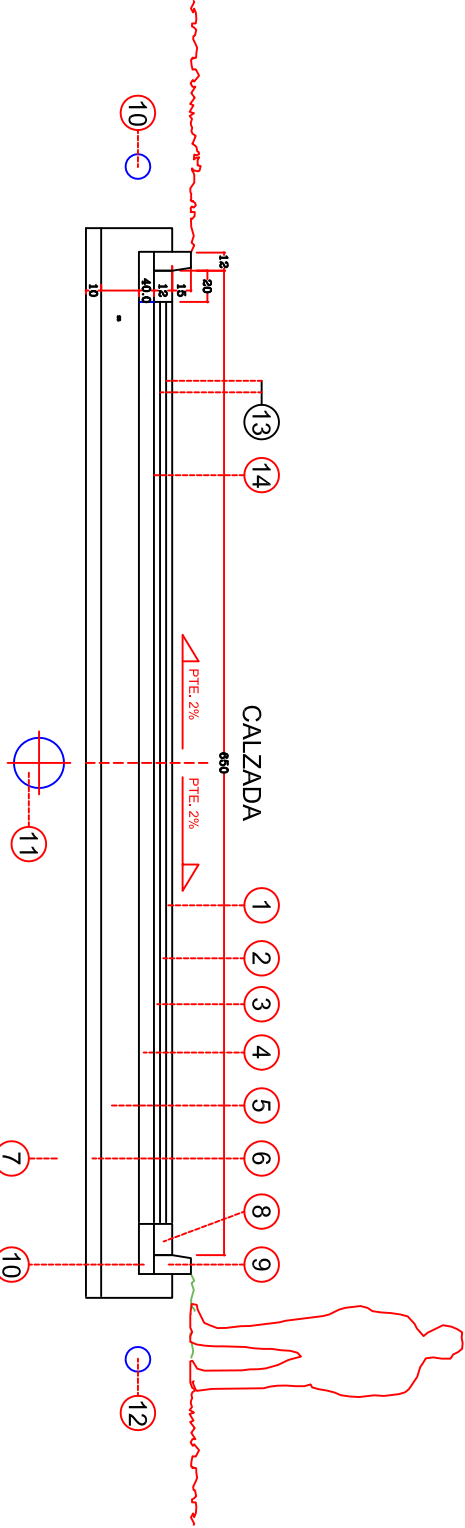


- 1 CAPA DE RODADURA, MICROAGLOMERADOASFALTICO TIPO D-12 E= 4 cm
- 2 CAPA INTERMEDIA, ASFALTO TIPO S-25 E= 4 cm
- 3 CAPA BASE, ASFALTO TIPO G-21 E= 4 cm
- 4 FORDO DE BARRERA
- 5 CDA DE BARRERA
- 6 CDA DE BARRERA
- 7 COMPACTADO BASE NATURAL
- 8 CAZ DE HORMIGON
- 9 BORDILLO DE HORMIGON PREFABRICADO
- 10 CEMENTO DE HORMIGON
- 11 RED DE ALCANTARILLADO
- 12 RED ELECTRICA Y OTROS
- 13 RIEGO DE ADHERENCIA
- 14 RIEGO DE IMPRIMACION


SECCION TRANSVERSAL VIAL

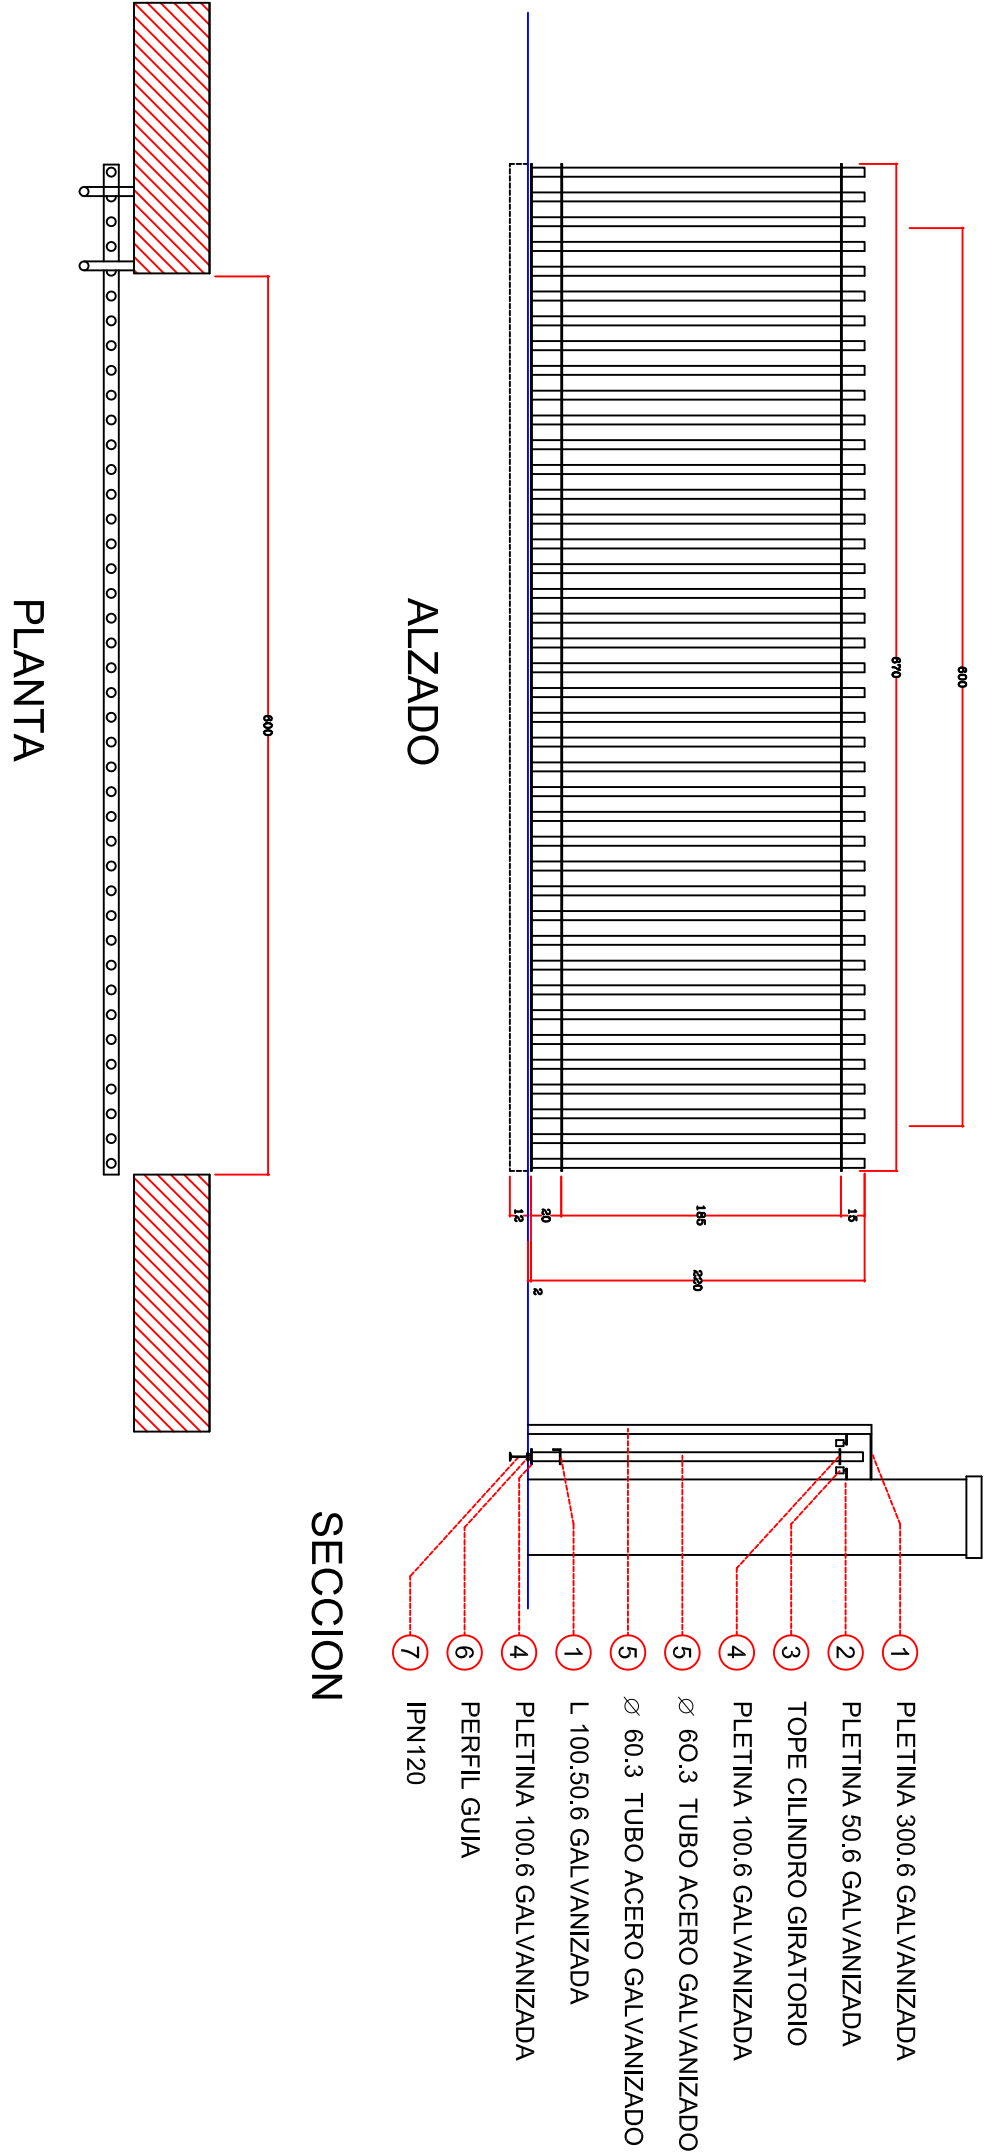


CANCELA

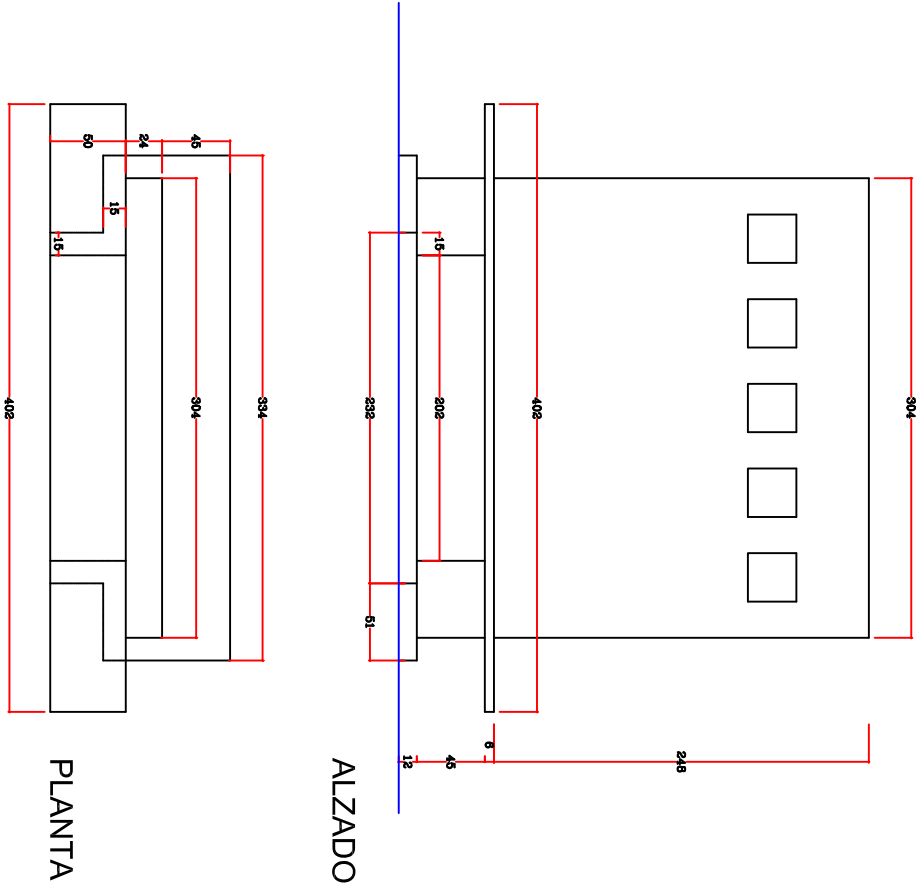

ELEMENTO DECORATIVO A DEMOLER
A DEMOLER PARA NUEVO

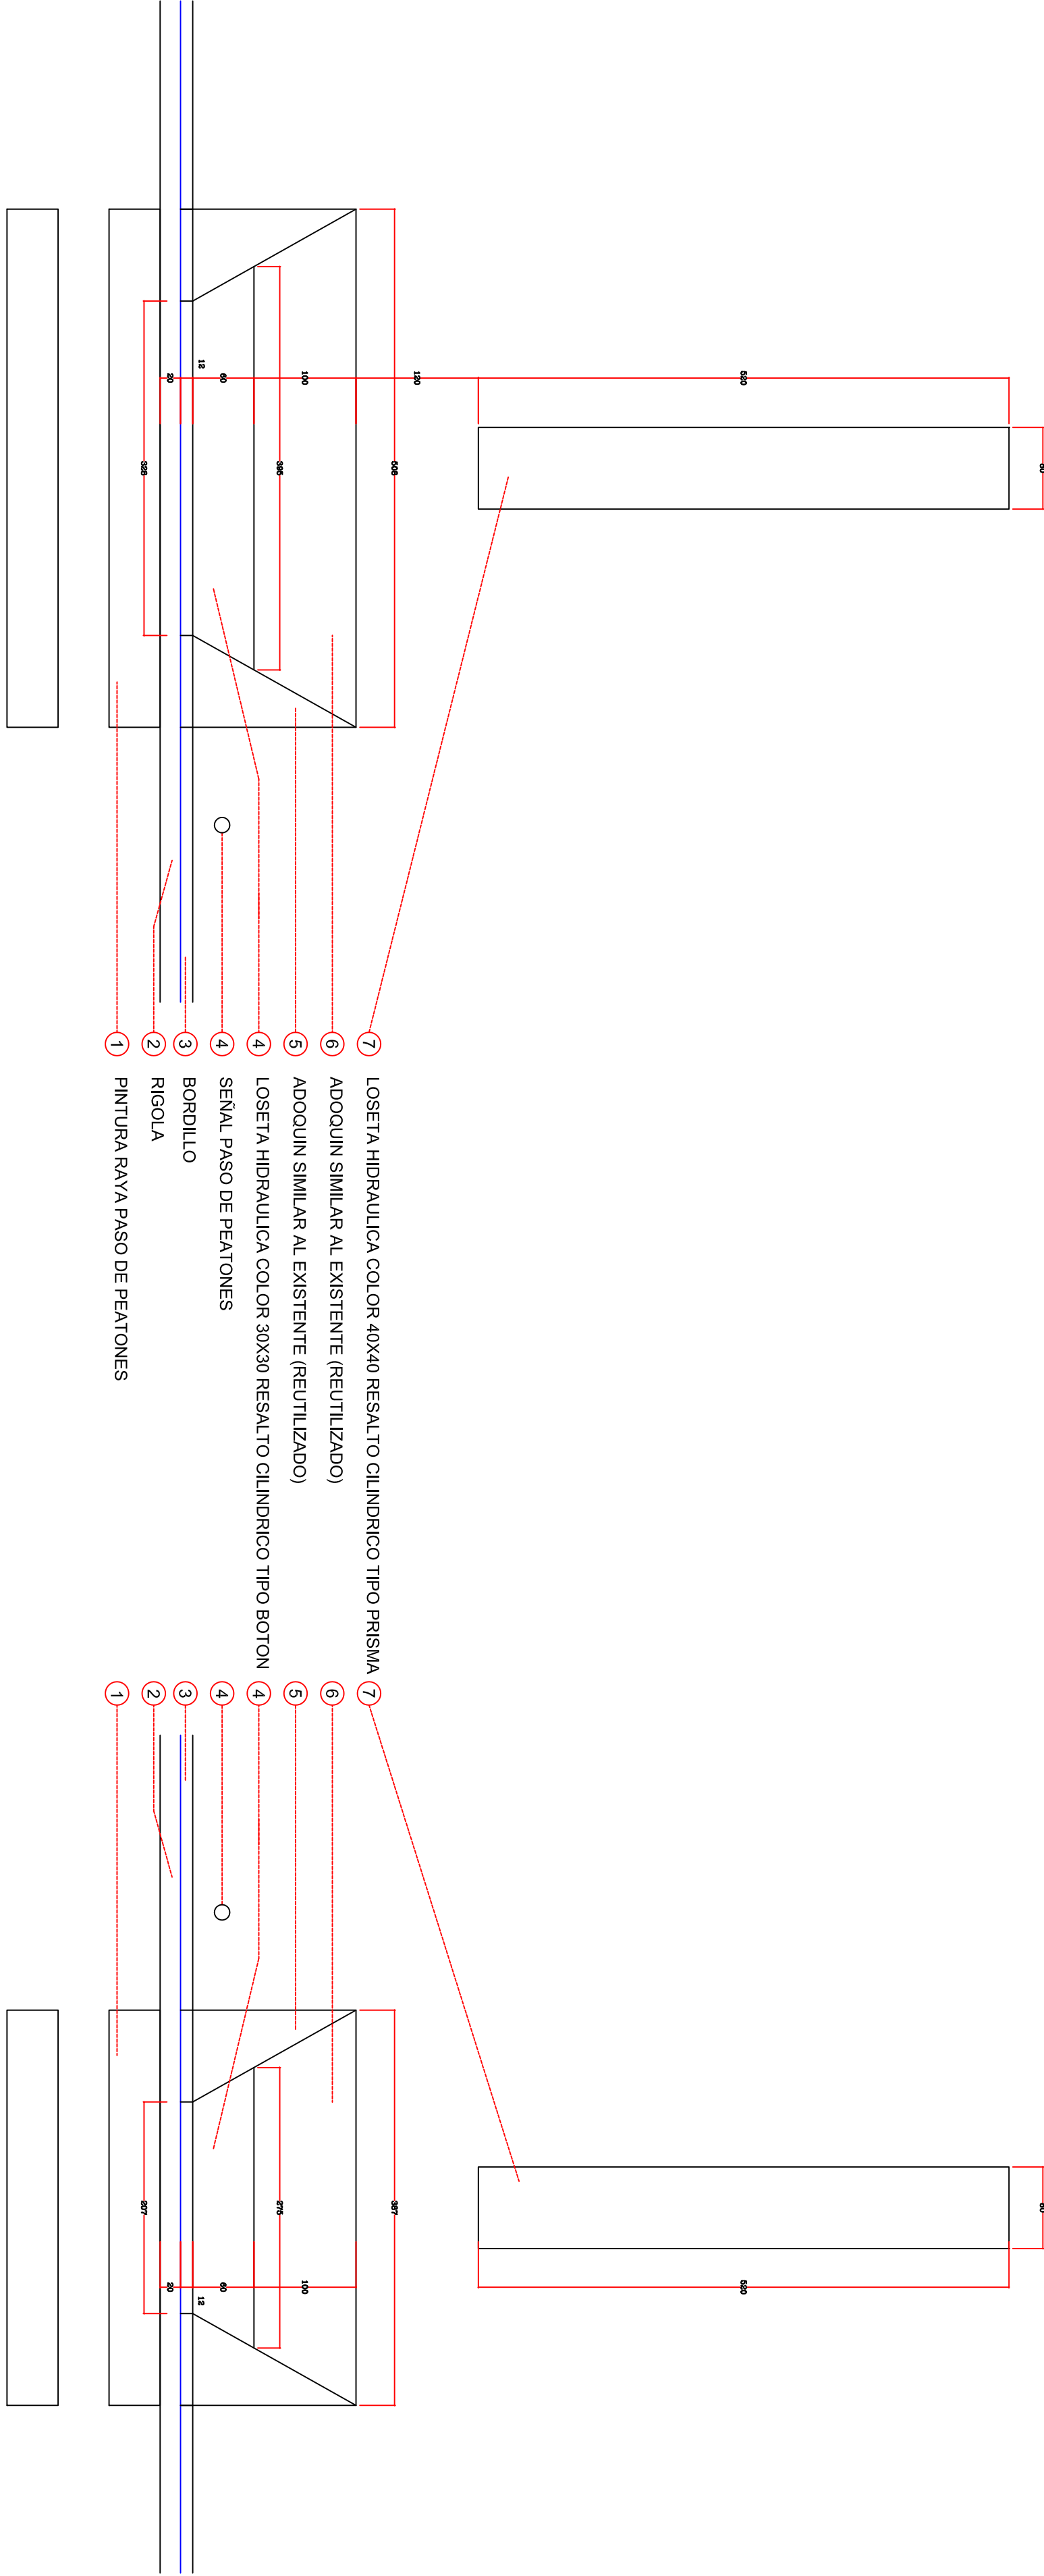

PASO PEATONAL 2

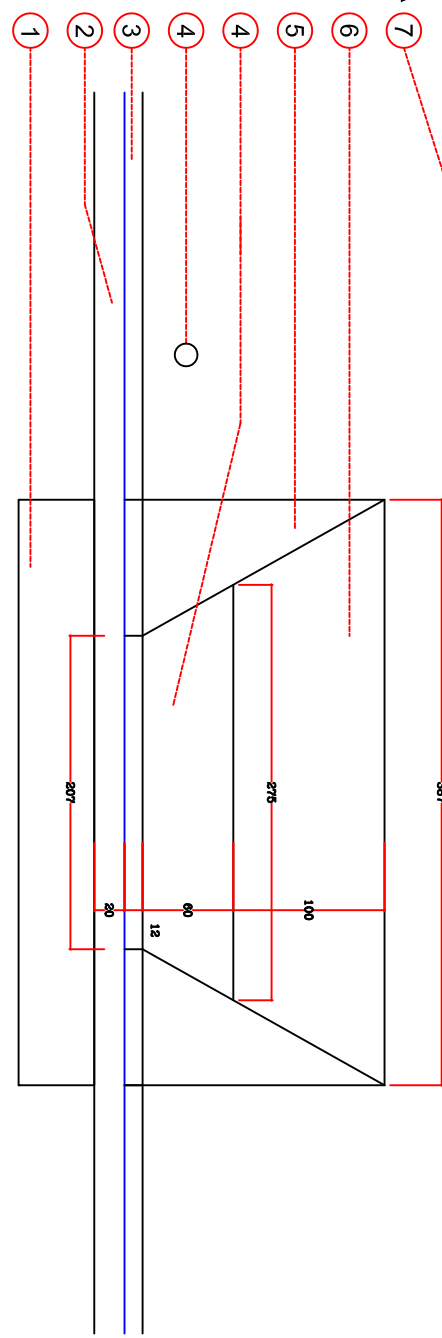

PASO PEATONAL 1 Y 3

PROYECTO BÁSICO Y DE EJECUCIÓN DEMOLICIÓN DE PABELLÓN
SAN JOSÉ NORTE Y URBANIZACIÓN DE VIAL
CENTRO PSICOGERIÁTRICO SAN FRANCISCO JAVIER, PAMPLONA

FASE II: DETALLES URBANIZACIÓN VIAL

PROMOTOR: SERVICIO NAVARRO DE SALUD
REF: 160553/2019
ARQUITECTO: ANTONIO ALFONSO MANTEROLA

P. VII-19
ESCALA: 1/10, 1/20, 1/25

ACCESO OBRA

LEYENDA

- CANALIZACION SUBTERRANEA 2 TUBOS PVC Ø110+3Ø50 mm.
- NUOVA CONSTRUCCION
- CANALIZACION SUBTERRANEA EXISTENTE CONECTAR CON LA NUEVA
- ARQUETA DE REGISTRO EXISTENTE 60x60 cm.
- ARQUETA DE REGISTRO DE 40x40 cm.
- LUMINARIA LED THORN Civitec 38W, 3.000°K SOBRE COLUMNA DE 4 m.
- PICA Ac-Cu Ø14,6 mm. Y 2 M: DE LONGITUD

* La linea de distribucion de tierra se realizara con cable de cobre aislado de 16 mm² de seccion uniendo todos los electrodos de puesta a tierra entre si, en tubos de canalizacion existentes.
* La conexon de cada apoyo con la red de tierra esta realizada con conductor de cobre aislado verde-amarillo de 16 mm² como minimo



EDIFICIO DE MOLIDO FASE I

ACCESO VIAL

