


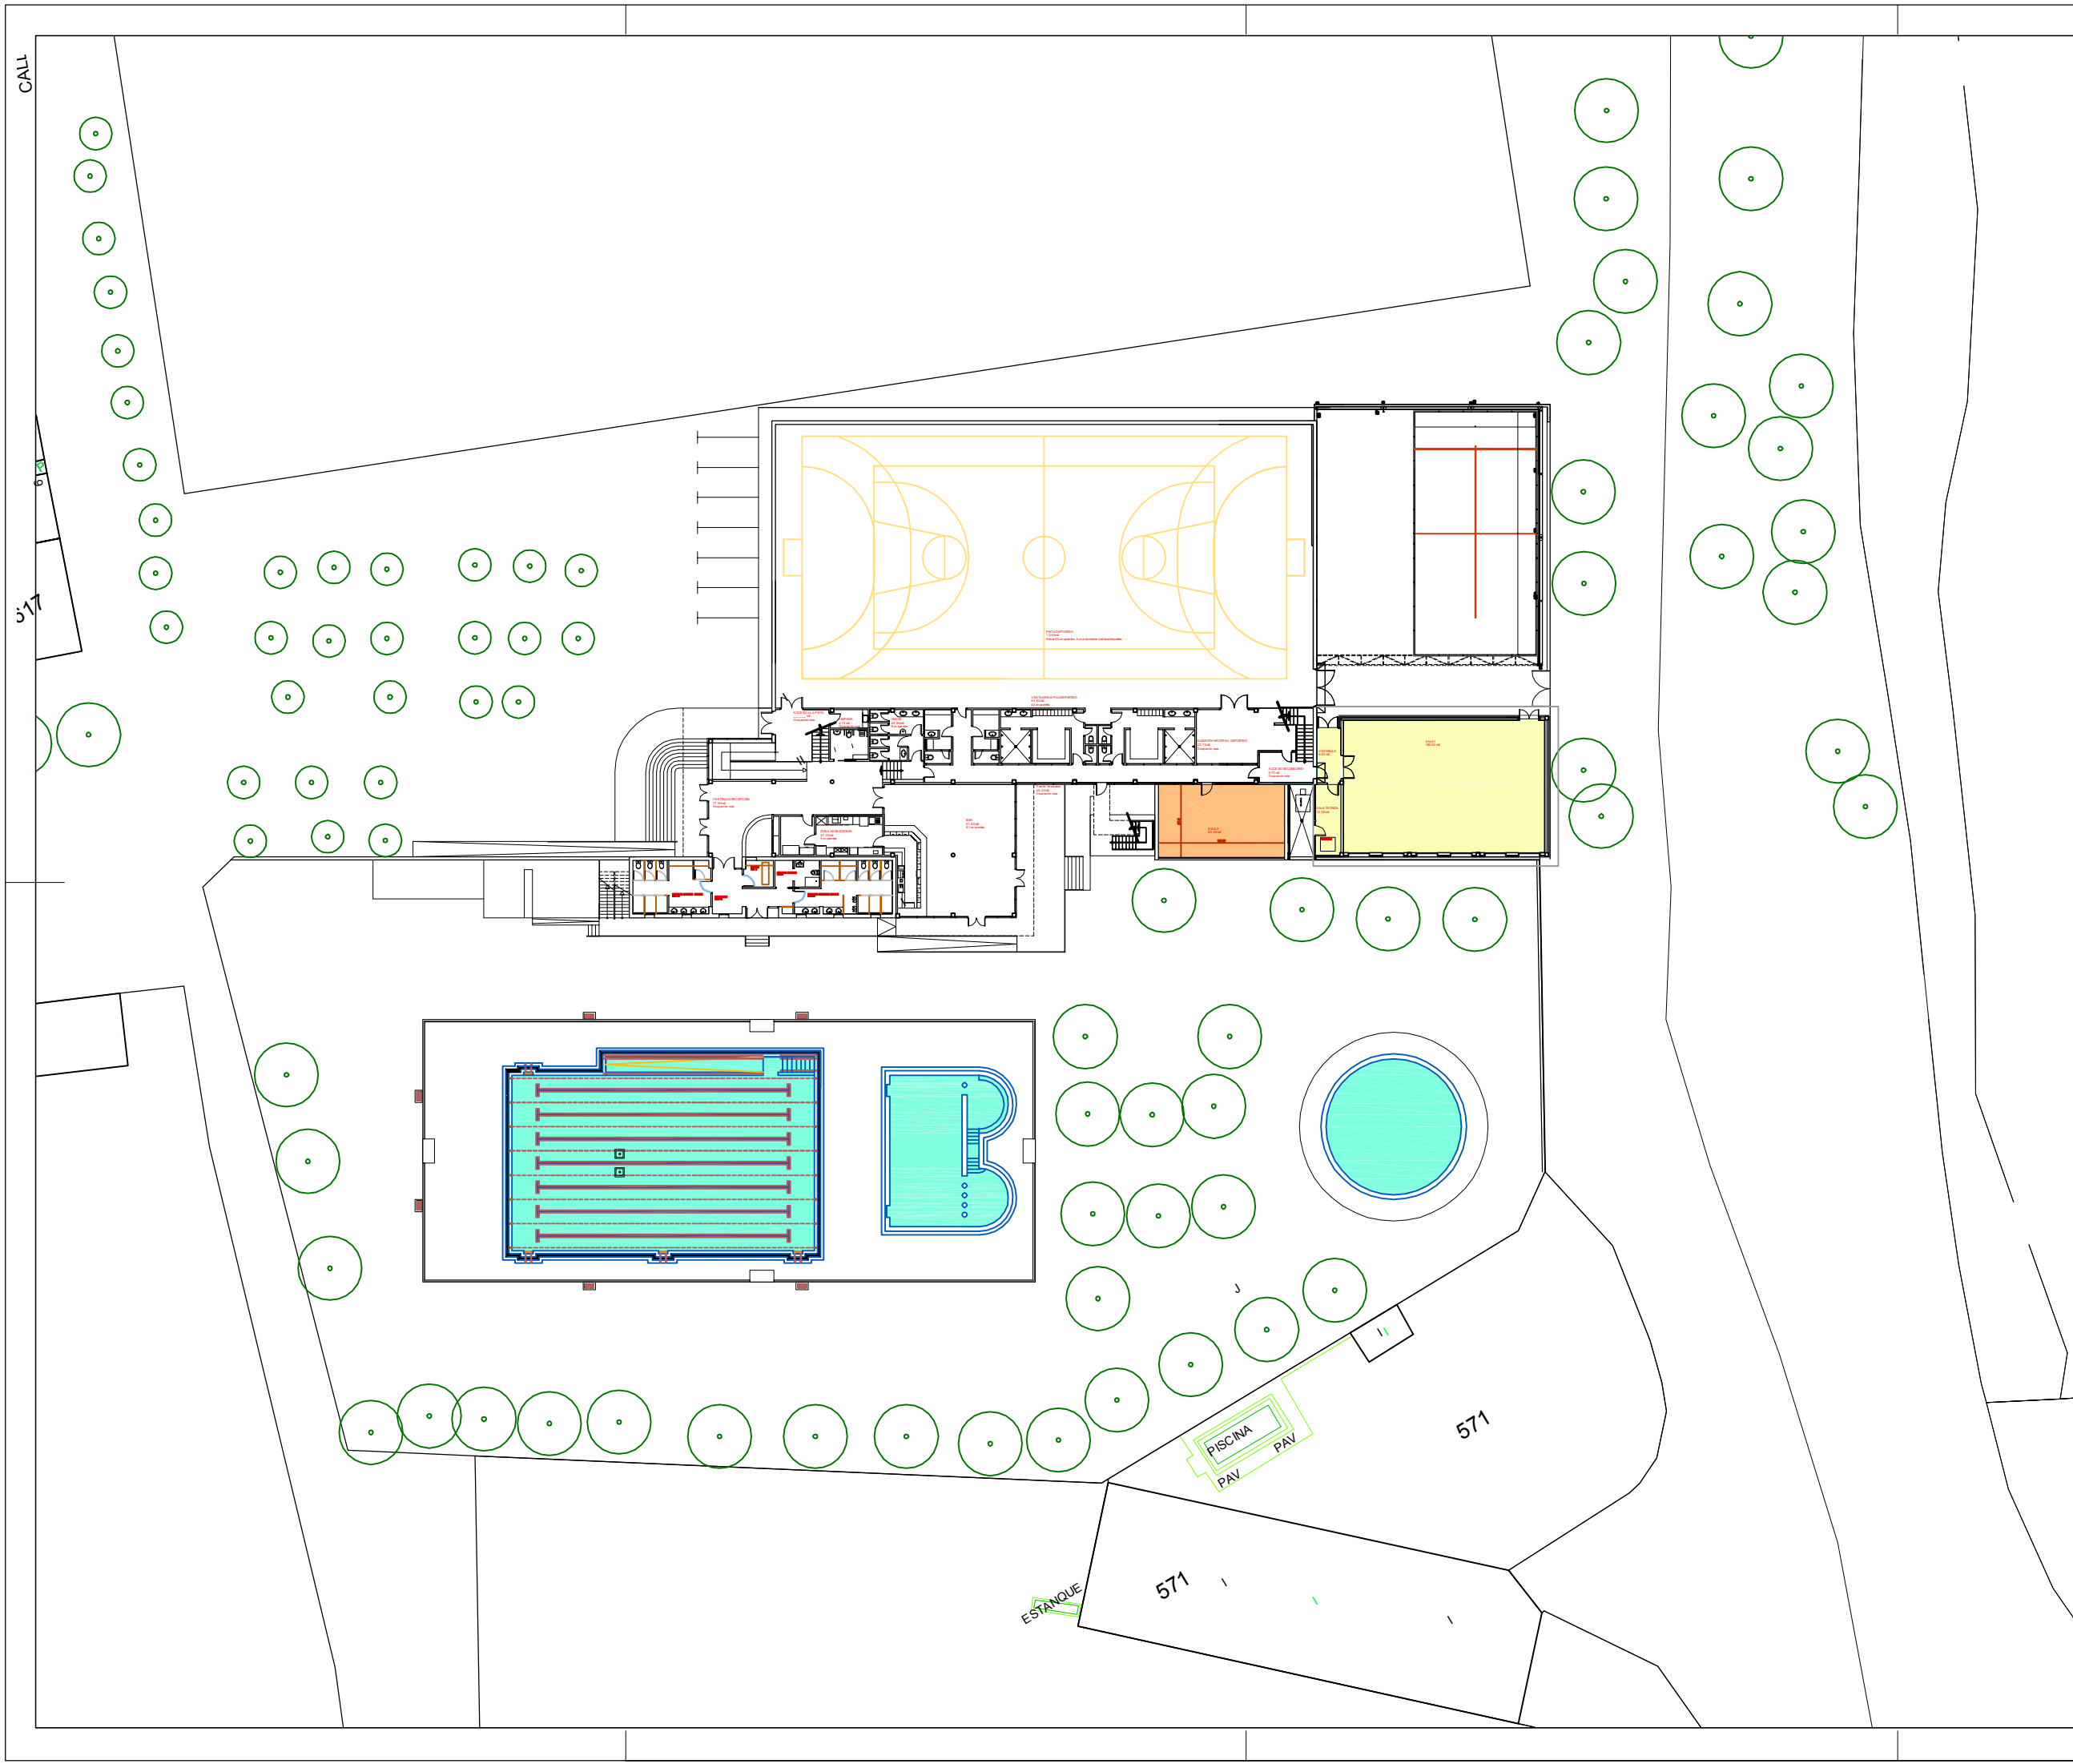

- Sala 1.- Actuación prioritaria
- Sala 2.- Reserva

Proyecto de Ejecución de Sala Multiusos  
Instalaciones Deportivas Municipales de Artajona

01  
Emplazamiento  
Sala multiusos  
escala: 1/500


expediente 1025/21  
proyecto Sala Multiusos  
Complejo Polideportivo Municipal  
Artajona  
fase Proyecto de Ejecución  
fecha junio 2022  
la propiedad



victormierarquitecto

Alfonso El Batallador, 2  
31007 Pamplona  
Tfno.: 948.196341  
E-mail: victormier@coavn.org

Victor M. Mier Mendia  
arquitecto

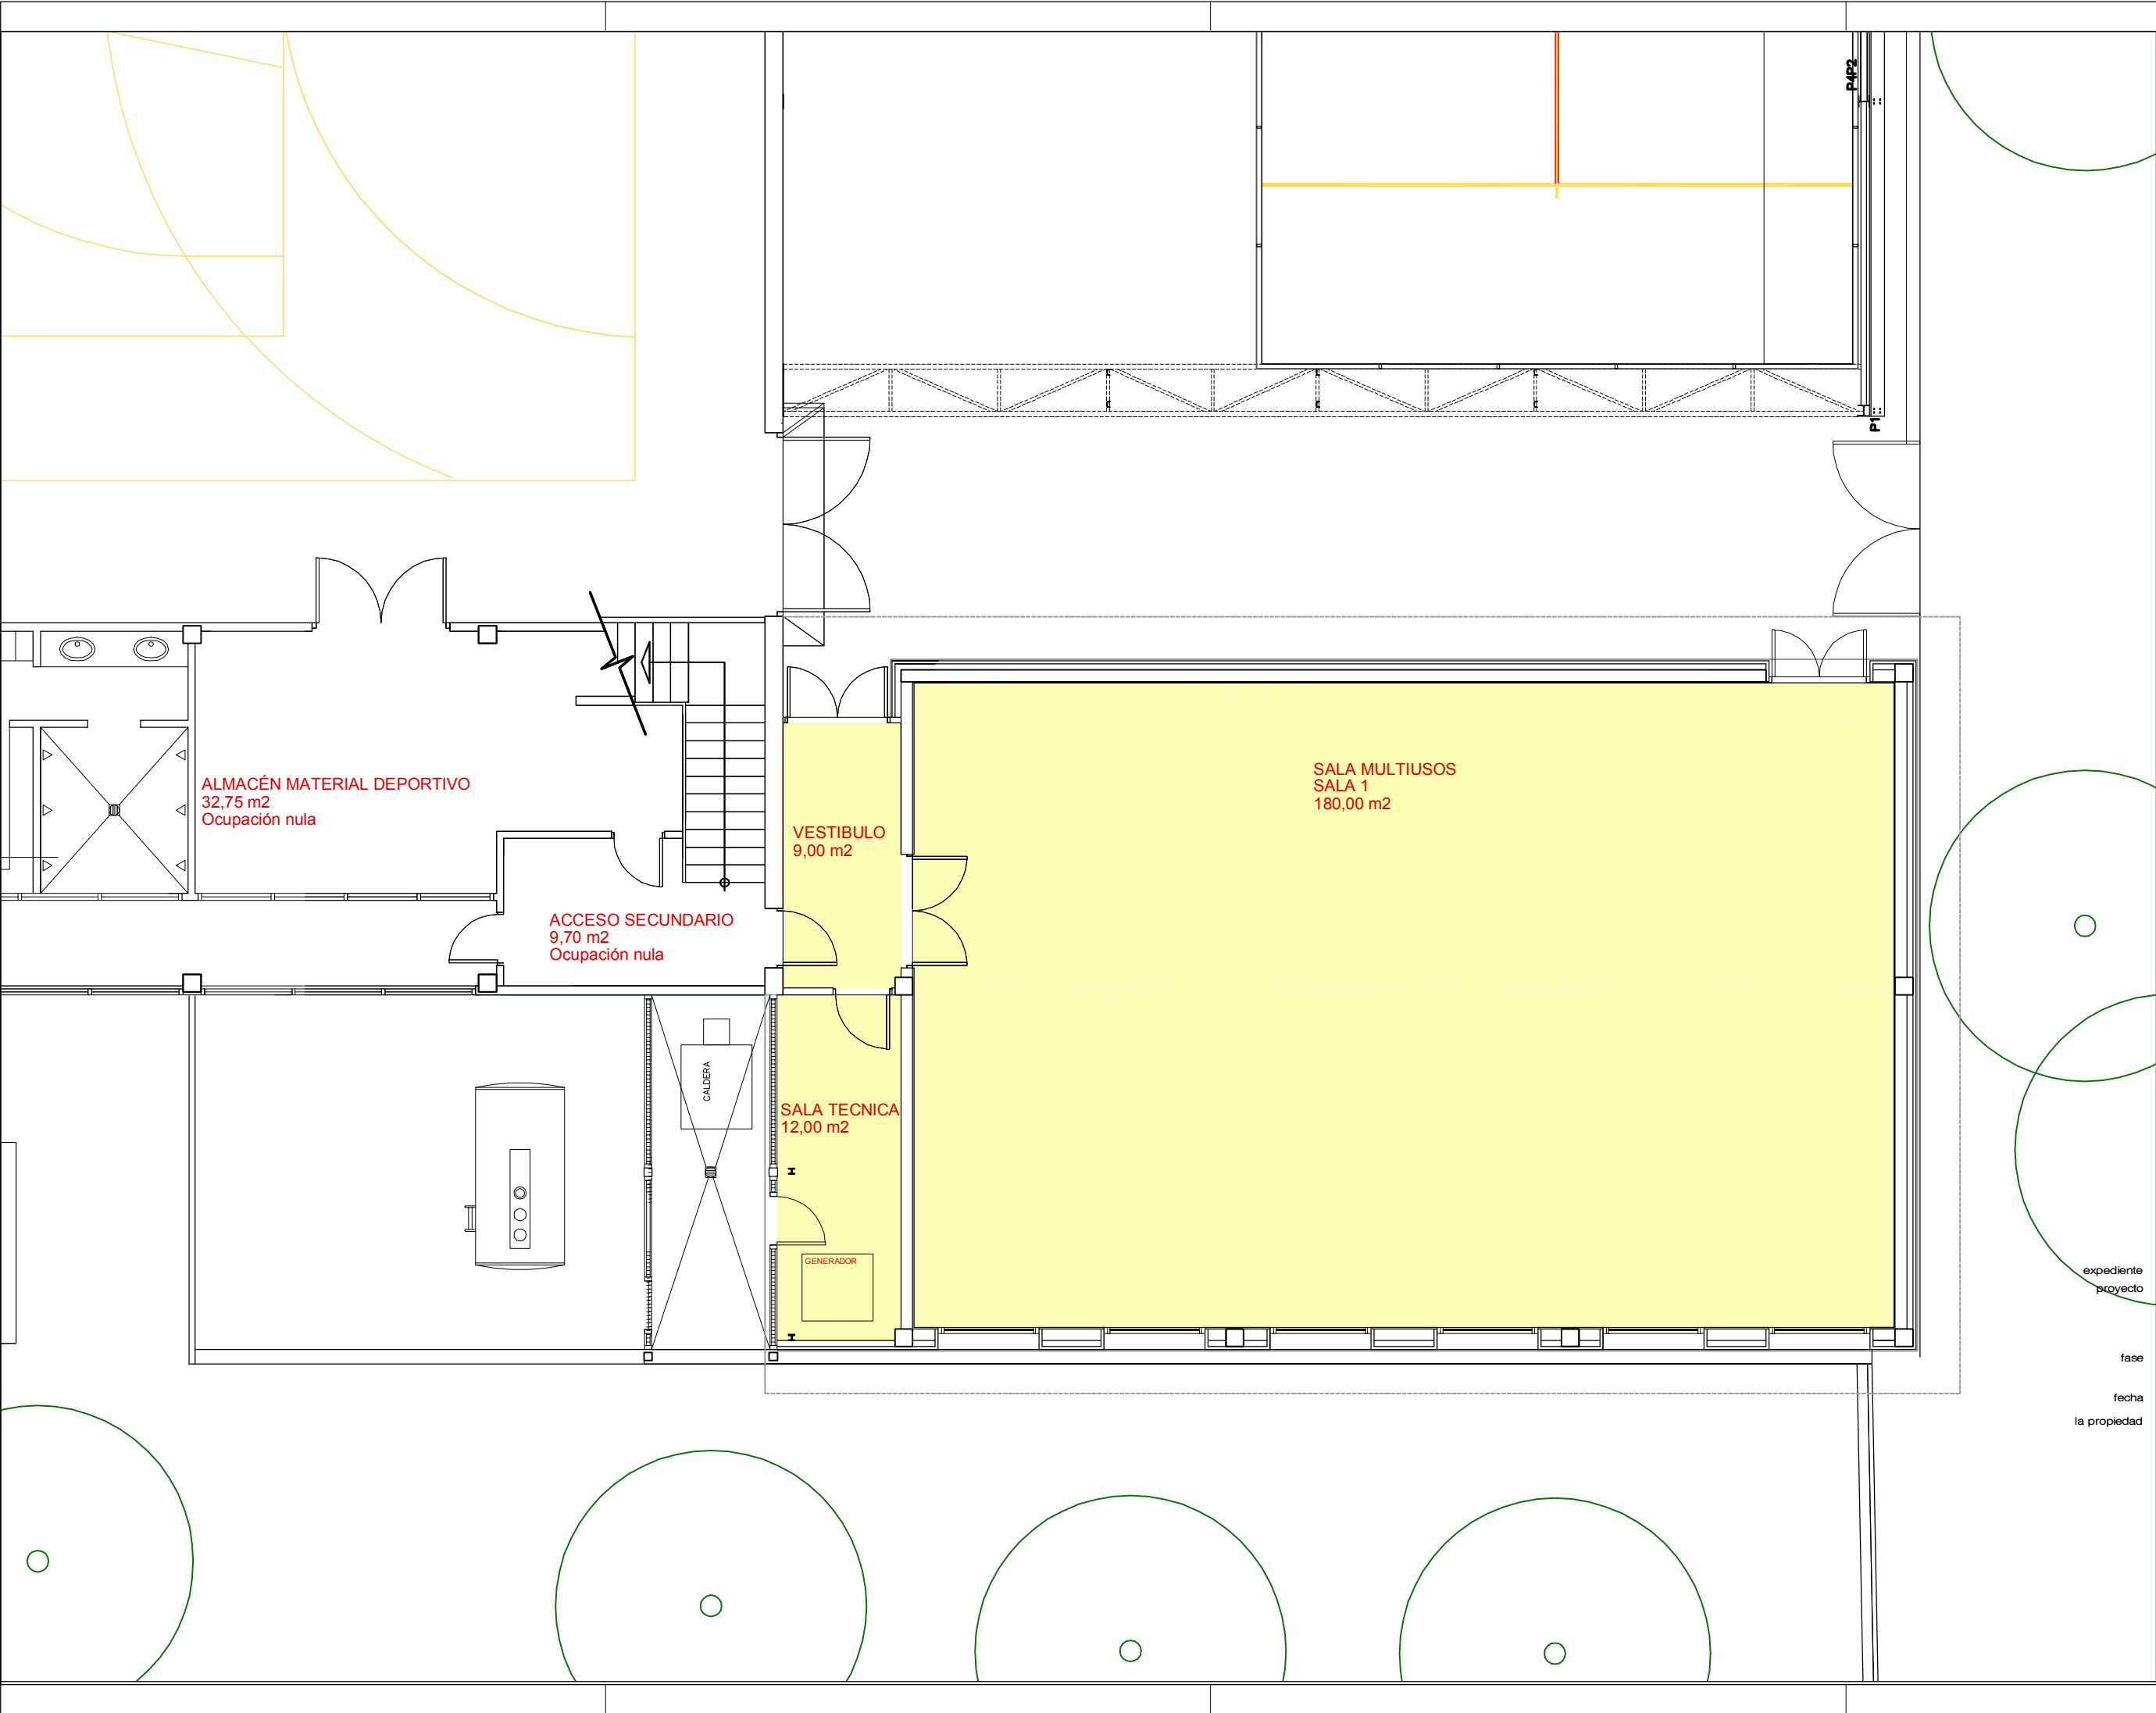

Proyecto de Ejecución de Sala Multiusos  
Instalaciones Deportivas Municipales de Artajona

02

Planta de Ingreso  
Usos y superficies

escala: 1/100

expediente 1025/21

proyecto Sala Multiusos  
Complejo Polideportivo Municipal  
Artajona

fase Proyecto de Ejecución

fecha junio 2022


la propiedad Ayuntamiento de Artajona - Artaxoako Udala



victormierarquitecto

Alfonso El Batallador, 2  
31007 Pamplona  
Tfno.: 948.196341  
E-mail: victormier@coavm.org

Victor M. Mier Mendia  
arquitecto

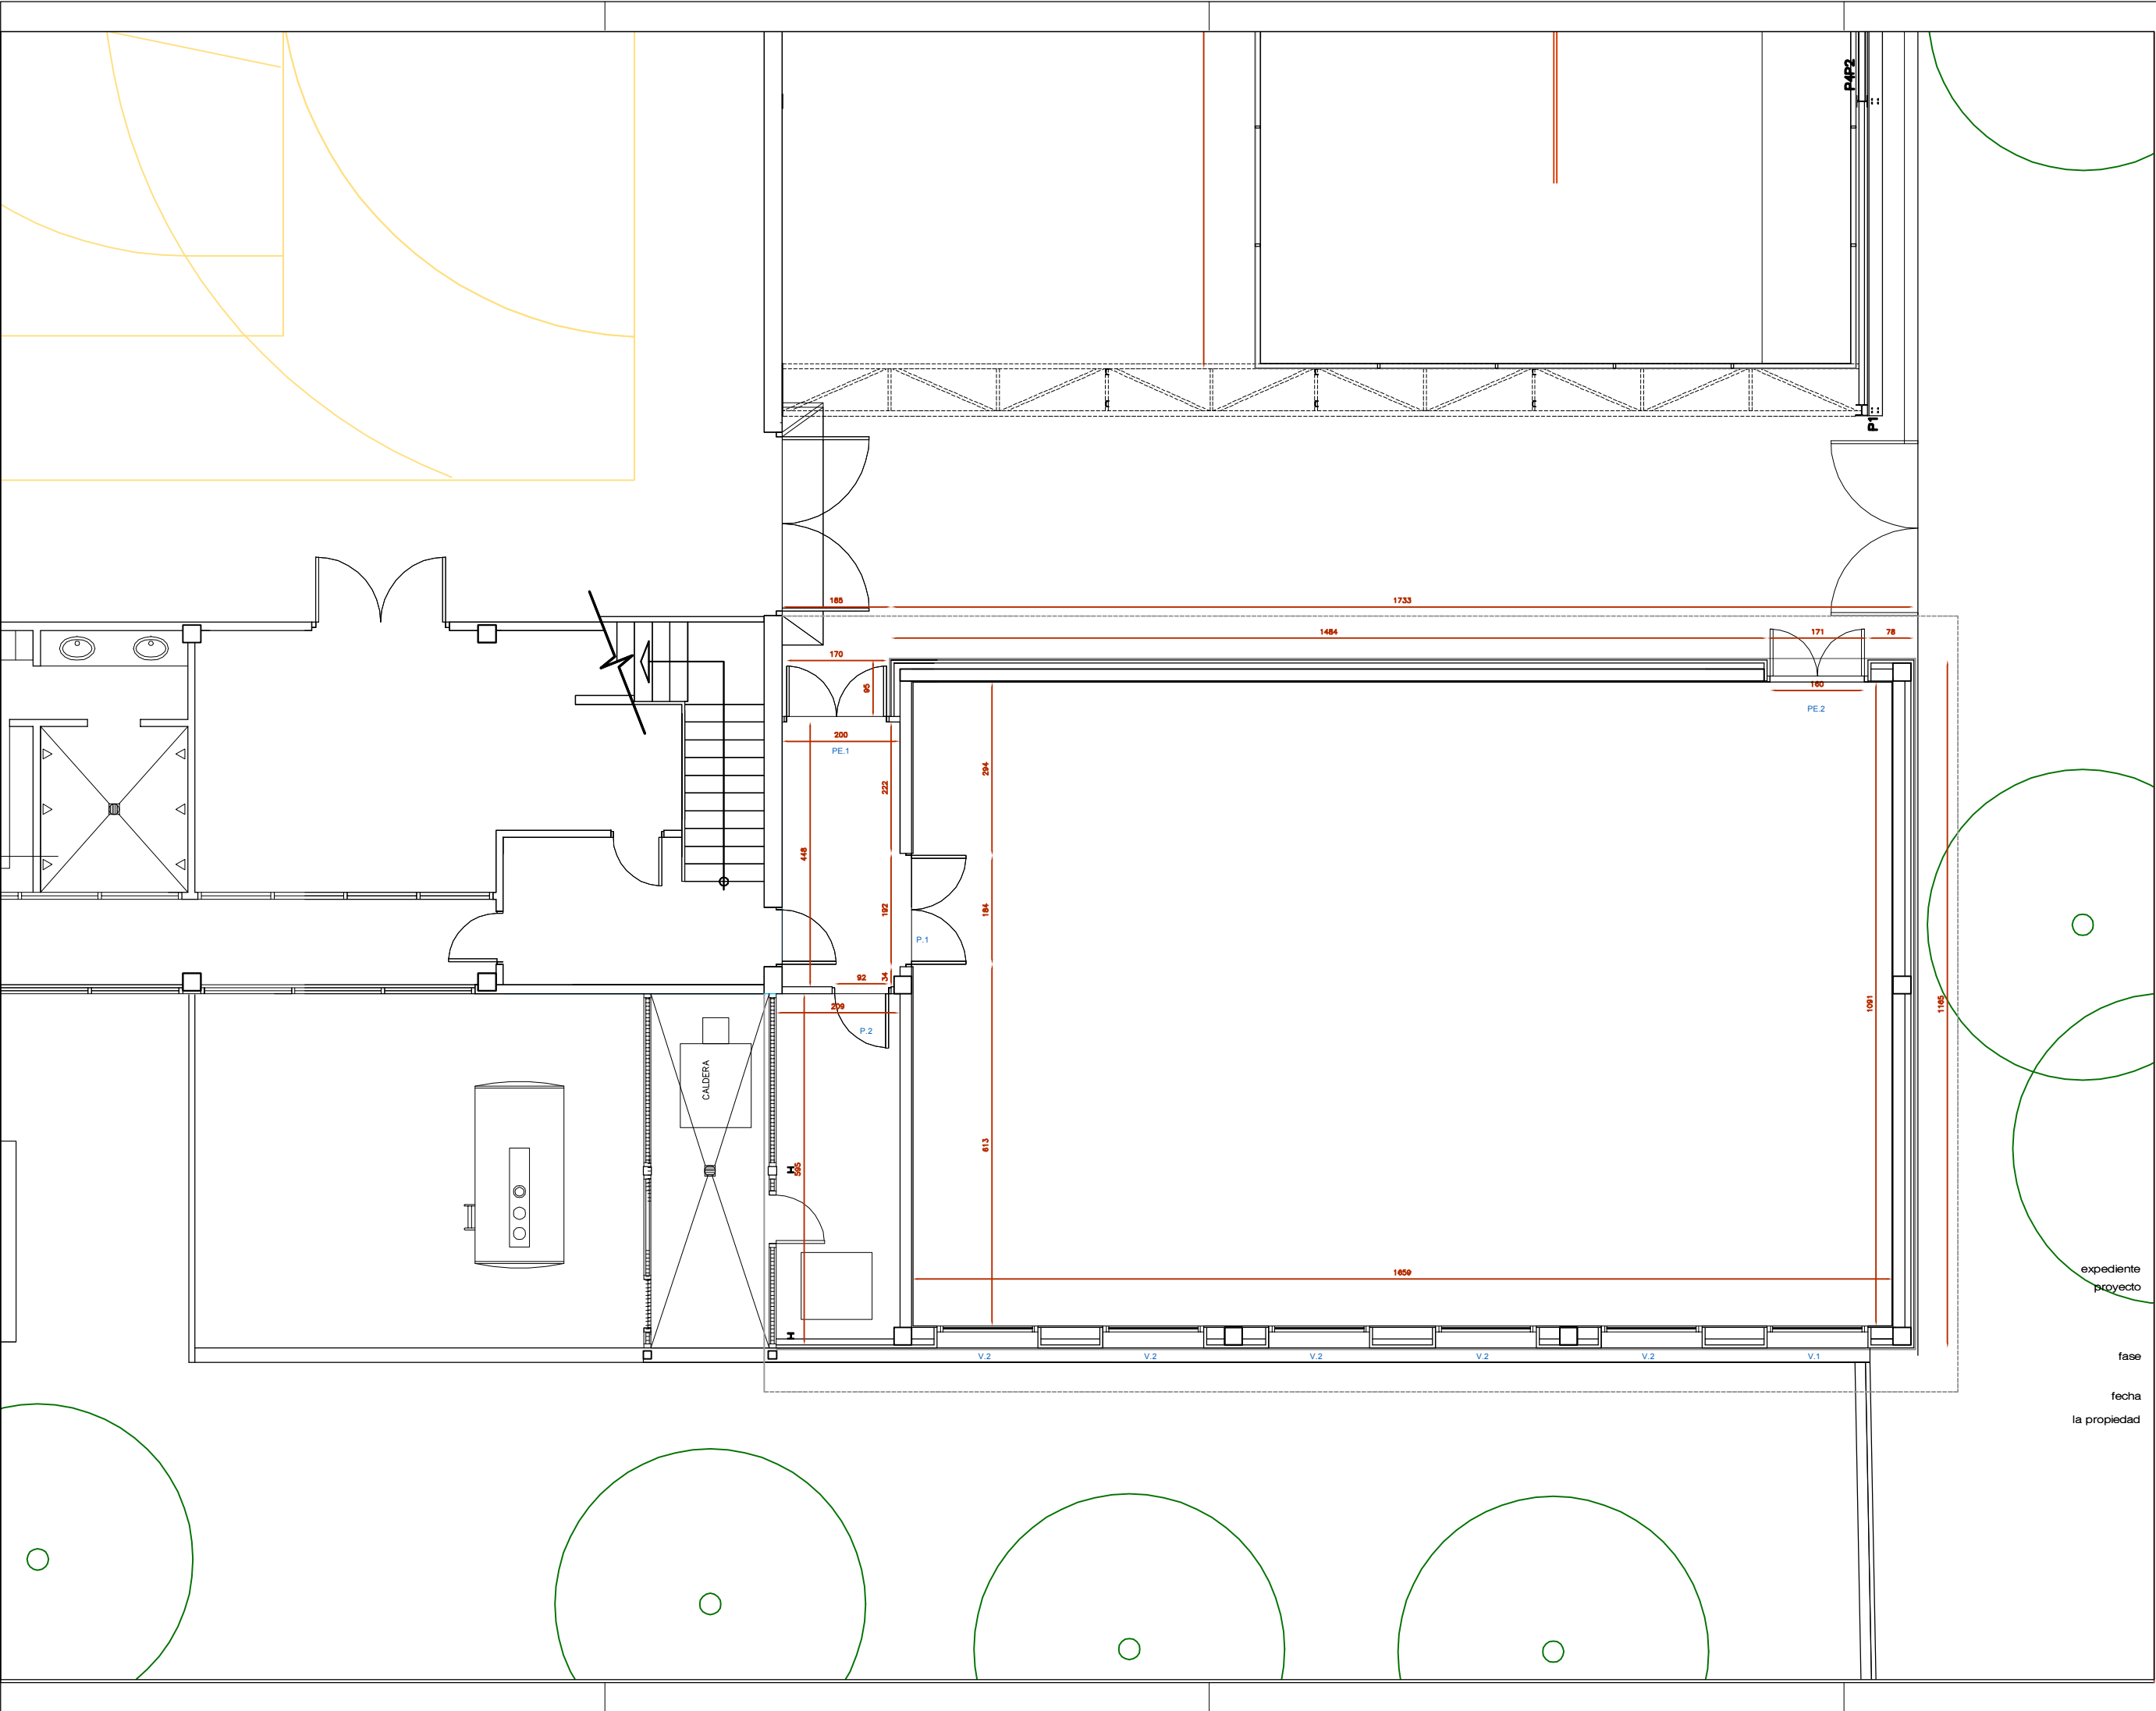

Proyecto de Ejecución de Sala Multiusos  
Instalaciones Deportivas Municipales de Artajona

03  
Planta de Ingreso  
Cotas  
escala: 1/100

expediente 1025/21  
proyecto Sala Multiusos  
Complejo Polideportivo Municipal  
Artajona

fase Proyecto de Ejecución


fecha junio 2022

la propiedad Ayuntamiento de Artajona - Artaxoako Udala

victormierarquitecto

Alfonso El Batallador, 2  
31007 Pamplona  
Tfno.: 948.196341  
E-mail: victormier@coavm.org

Victor M. Mier Mendizabala  
arquitecto

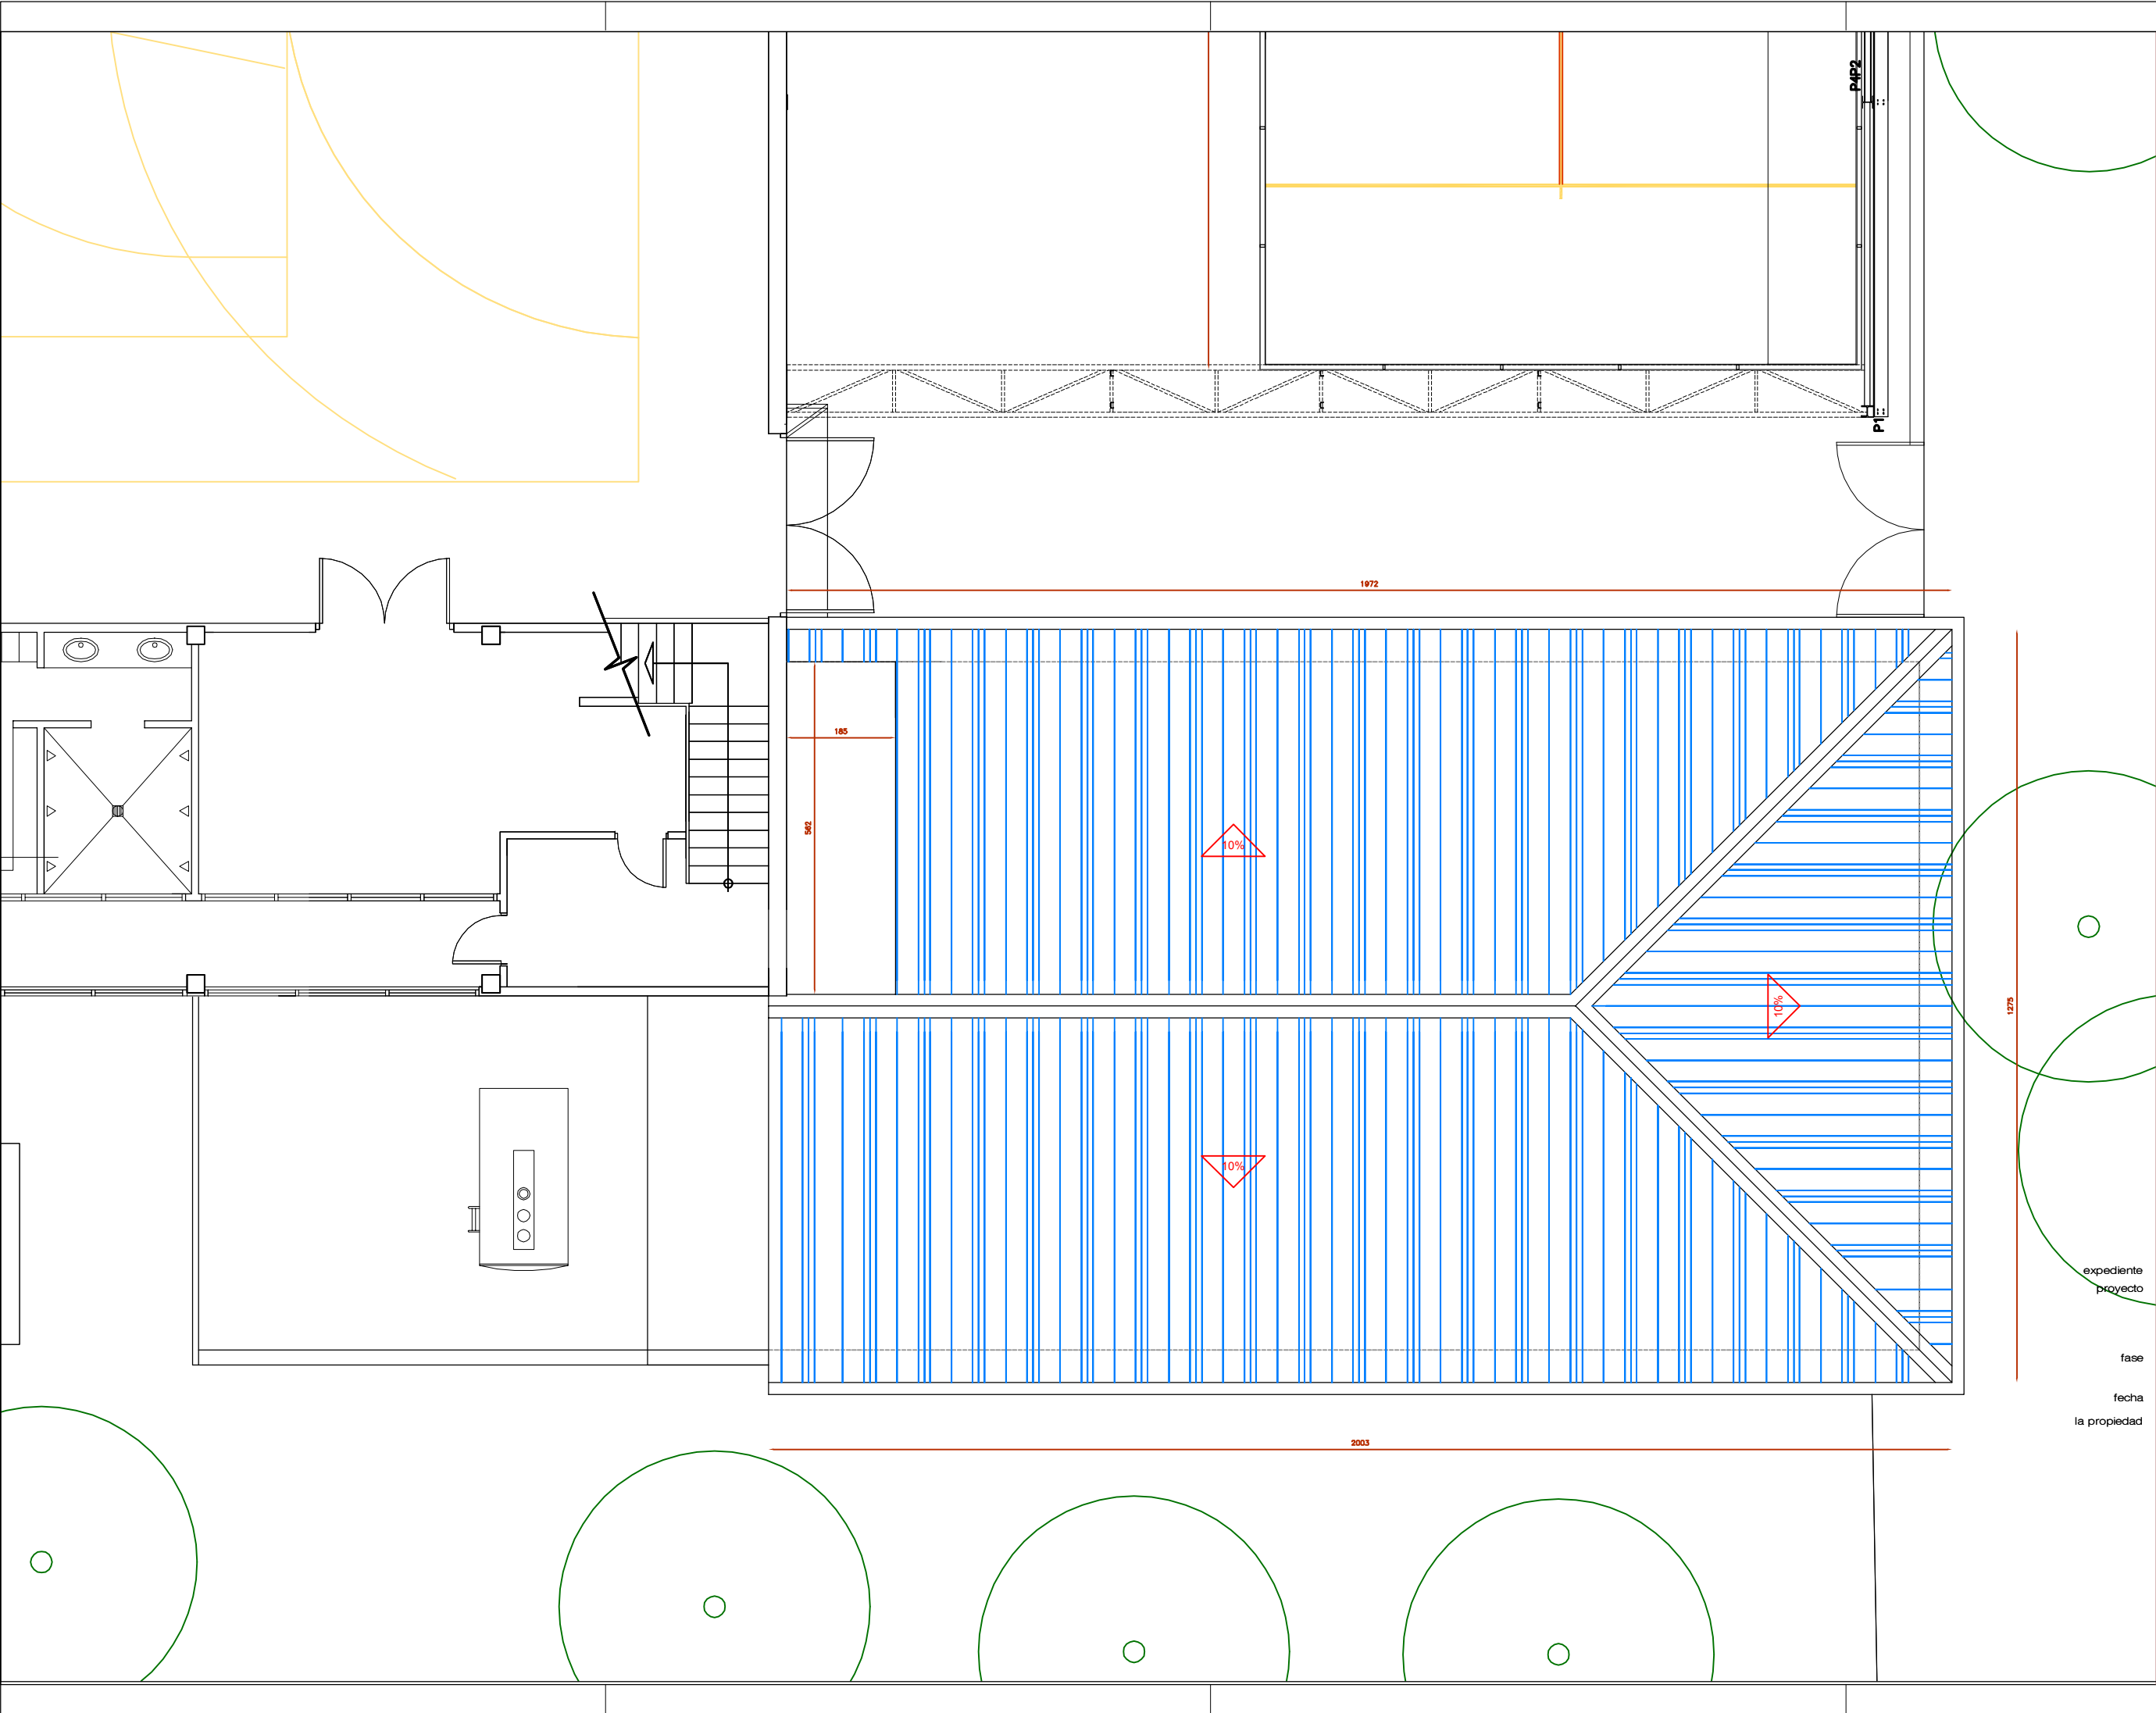

Proyecto de Ejecución de Sala Multiusos  
Instalaciones Deportivas Municipales de Artajona

04

Planta de Cubiertas

escala: 1/100


|              |                                                                |
|--------------|----------------------------------------------------------------|
| expediente   | 1025/21                                                        |
| proyecto     | Sala Multiusos<br>Complejo Polideportivo Municipal<br>Artajona |
| fase         | Proyecto de Ejecución                                          |
| fecha        | junio 2022                                                     |
| la propiedad |                                                                |




victormierarquitecto

Alfonso El Batallador, 2  
31007 Pamplona  
Tfno.: 948.196341  
E-mail: victormier@coavm.org

Victor M. Mier Mendibutia  
arquitecto

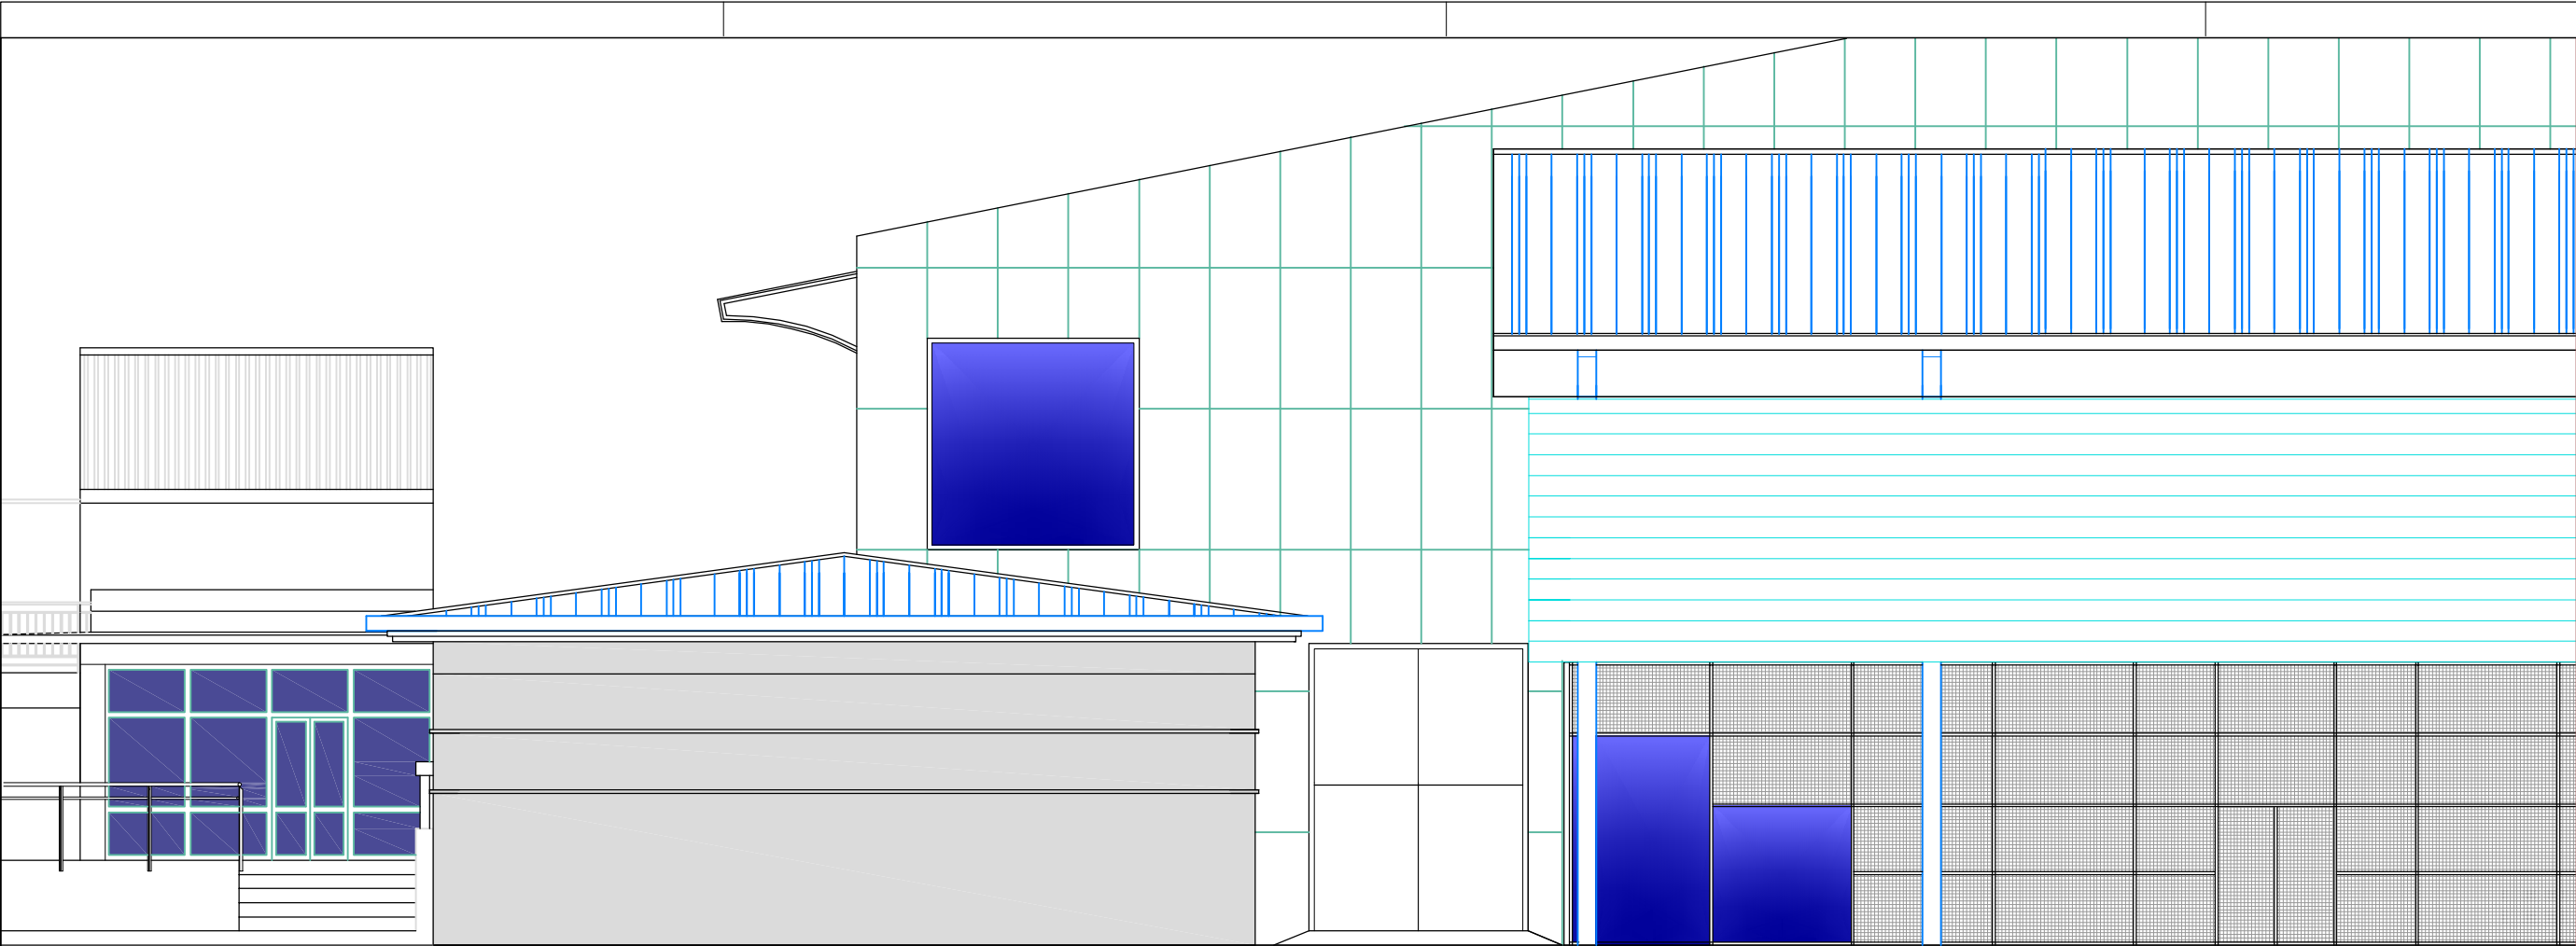

ALZADO ESTE

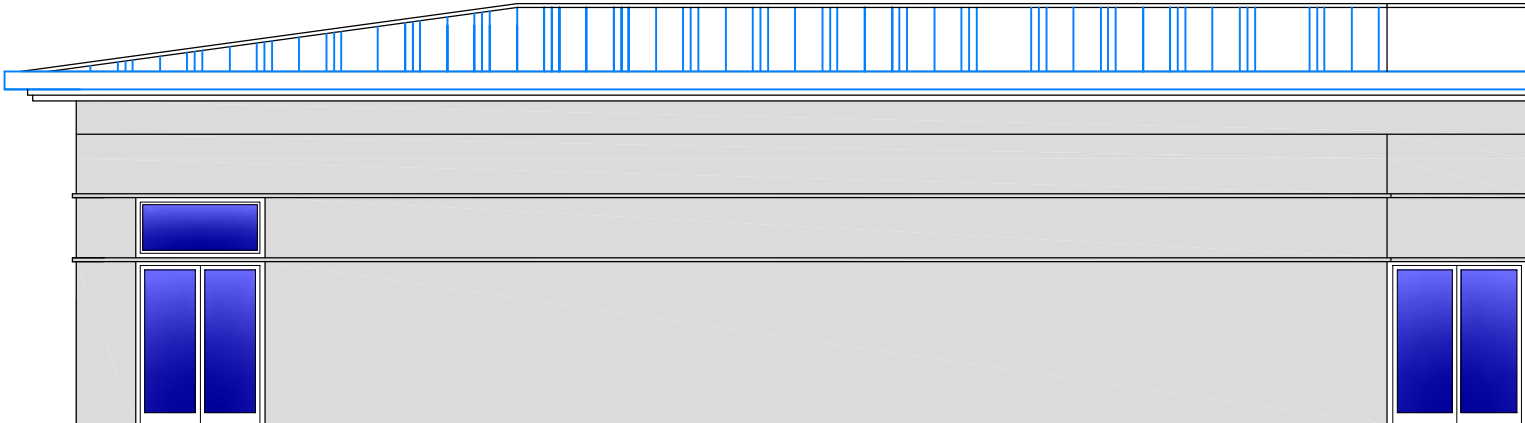

ALZADO NORTE

Proyecto de Ejecución de Sala Multiusos  
Instalaciones Deportivas Municipales de Artajona

05

Alzados

escala: 1/100


|              |                                                                |
|--------------|----------------------------------------------------------------|
| expediente   | 1025/21                                                        |
| proyecto     | Sala Multiusos<br>Complejo Polideportivo Municipal<br>Artajona |
| fase         | Proyecto de Ejecución                                          |
| fecha        | junio 2022                                                     |
| la propiedad |                                                                |



victormierarquitecto

Alfonso El Batallador, 2  
31007 Pamplona  
Tfno.: 948.196341  
E-mail: victormier@coavn.org

Victor M. Mier Mendibachia  
arquitecto

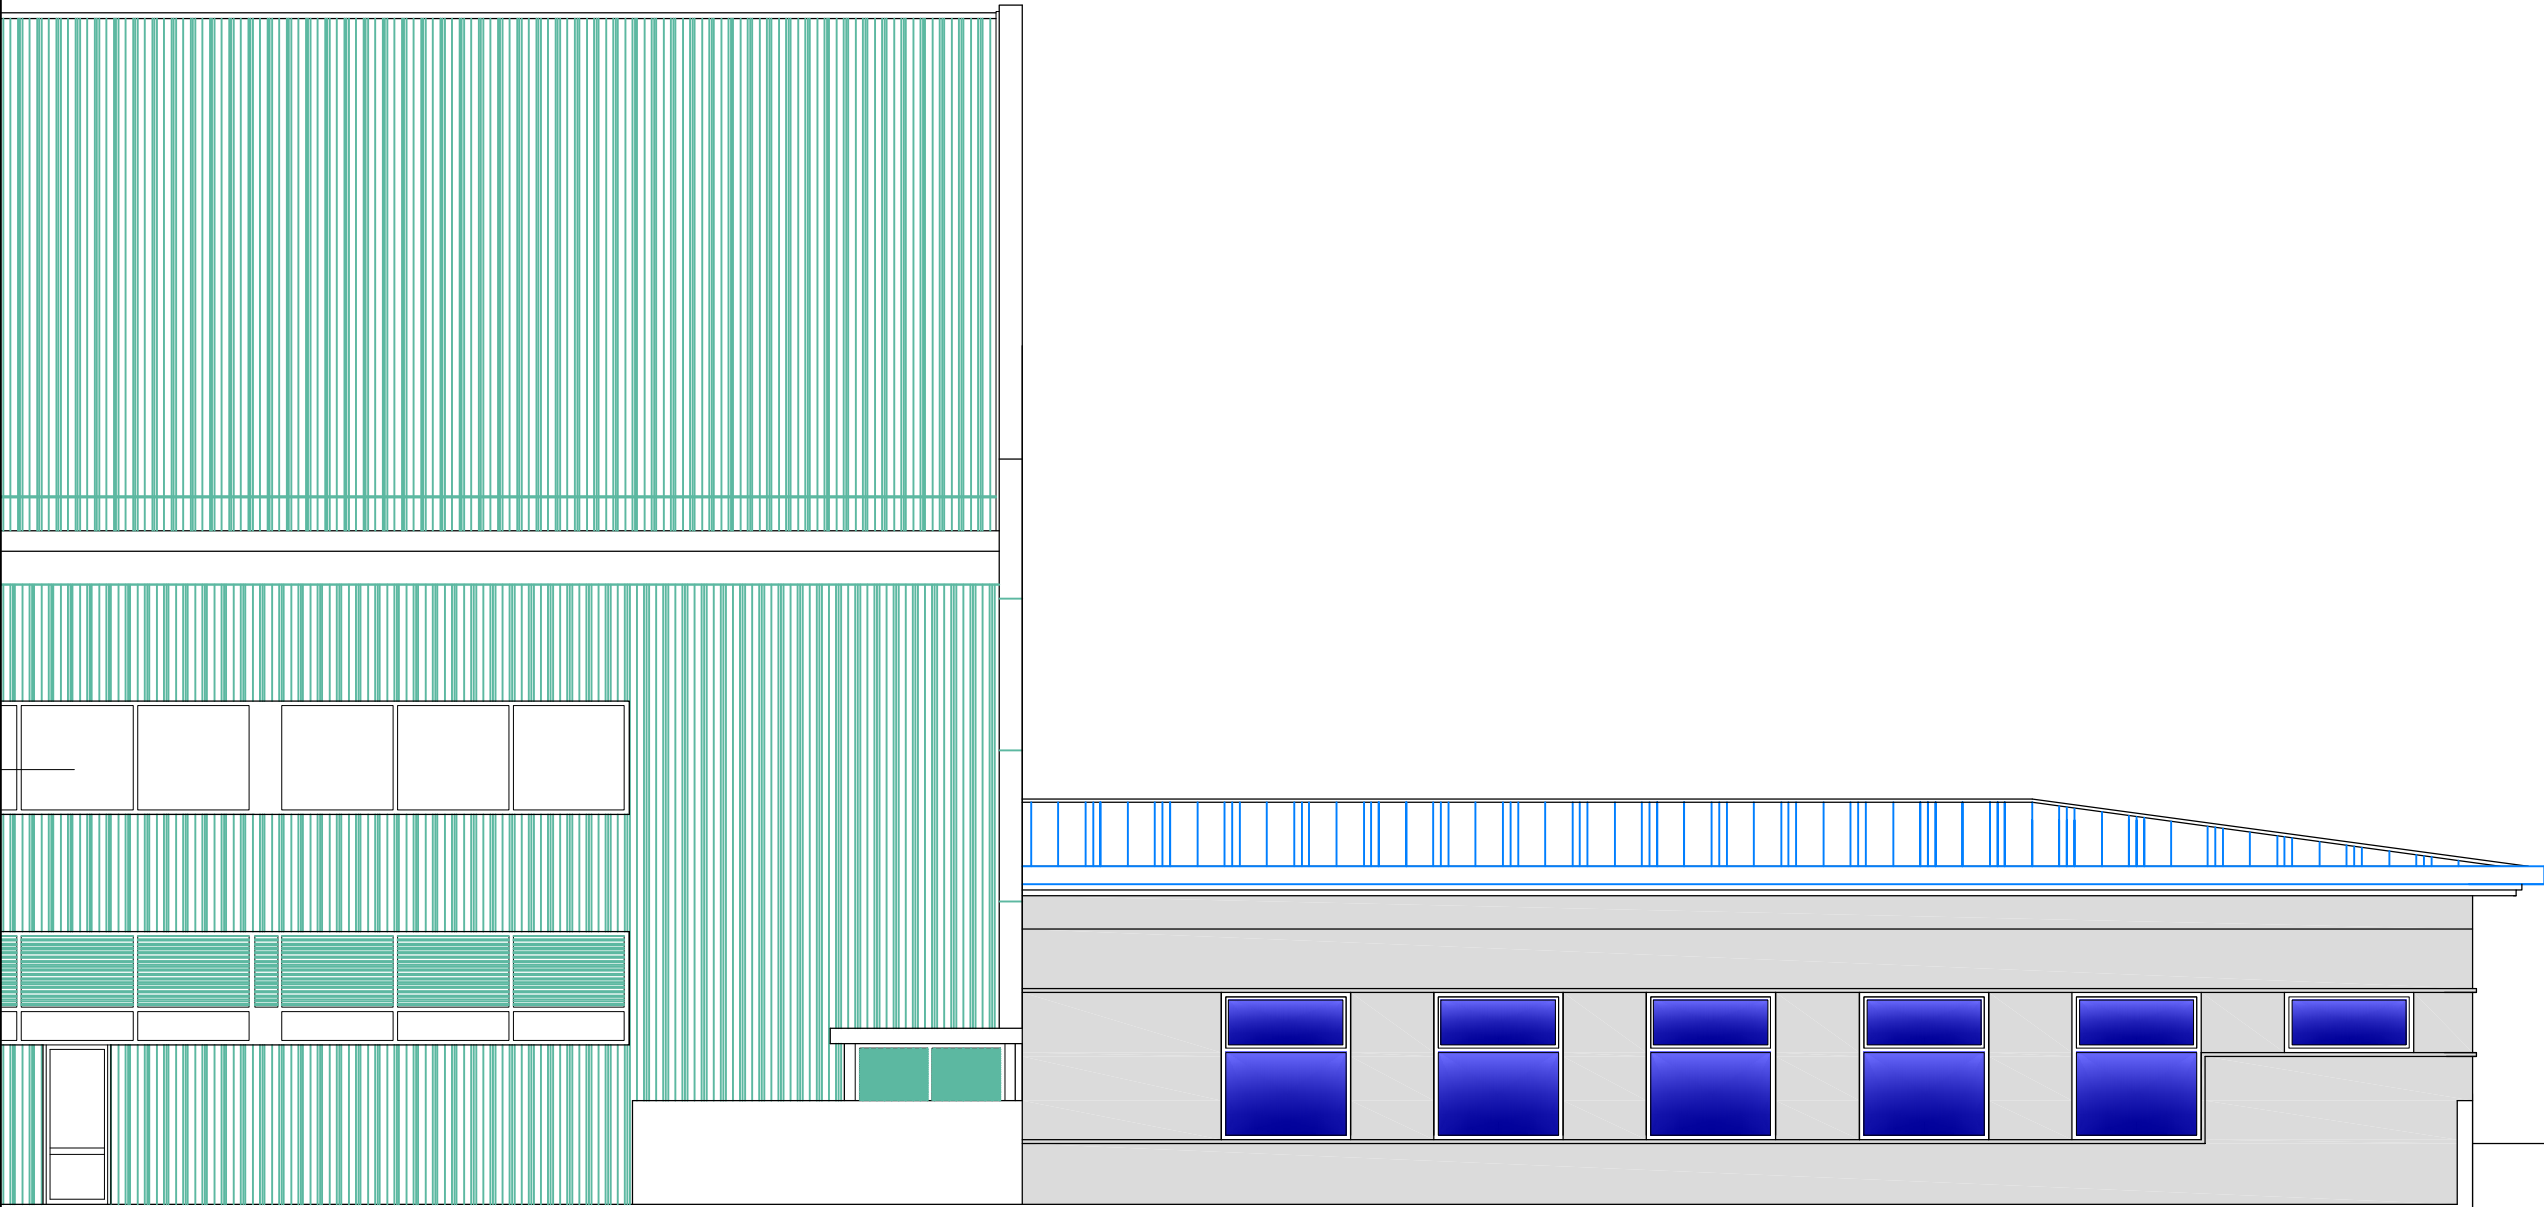

Proyecto de Ejecución de Sala Multiusos  
Instalaciones Deportivas Municipales de Artajona

06

Alzado Sur

escala: 1/100


|              |                                                                |
|--------------|----------------------------------------------------------------|
| expediente   | 1025/21                                                        |
| proyecto     | Sala Multiusos<br>Complejo Polideportivo Municipal<br>Artajona |
| fase         | Proyecto de Ejecución                                          |
| fecha        | junio 2022                                                     |
| la propiedad |                                                                |



victormierarquitecto

Alfonso El Batallador, 2  
31007 Pamplona  
Tfno.: 948.196341  
E-mail: victormier@coavn.org

Victor M. Mier Mendibachia  
arquitecto

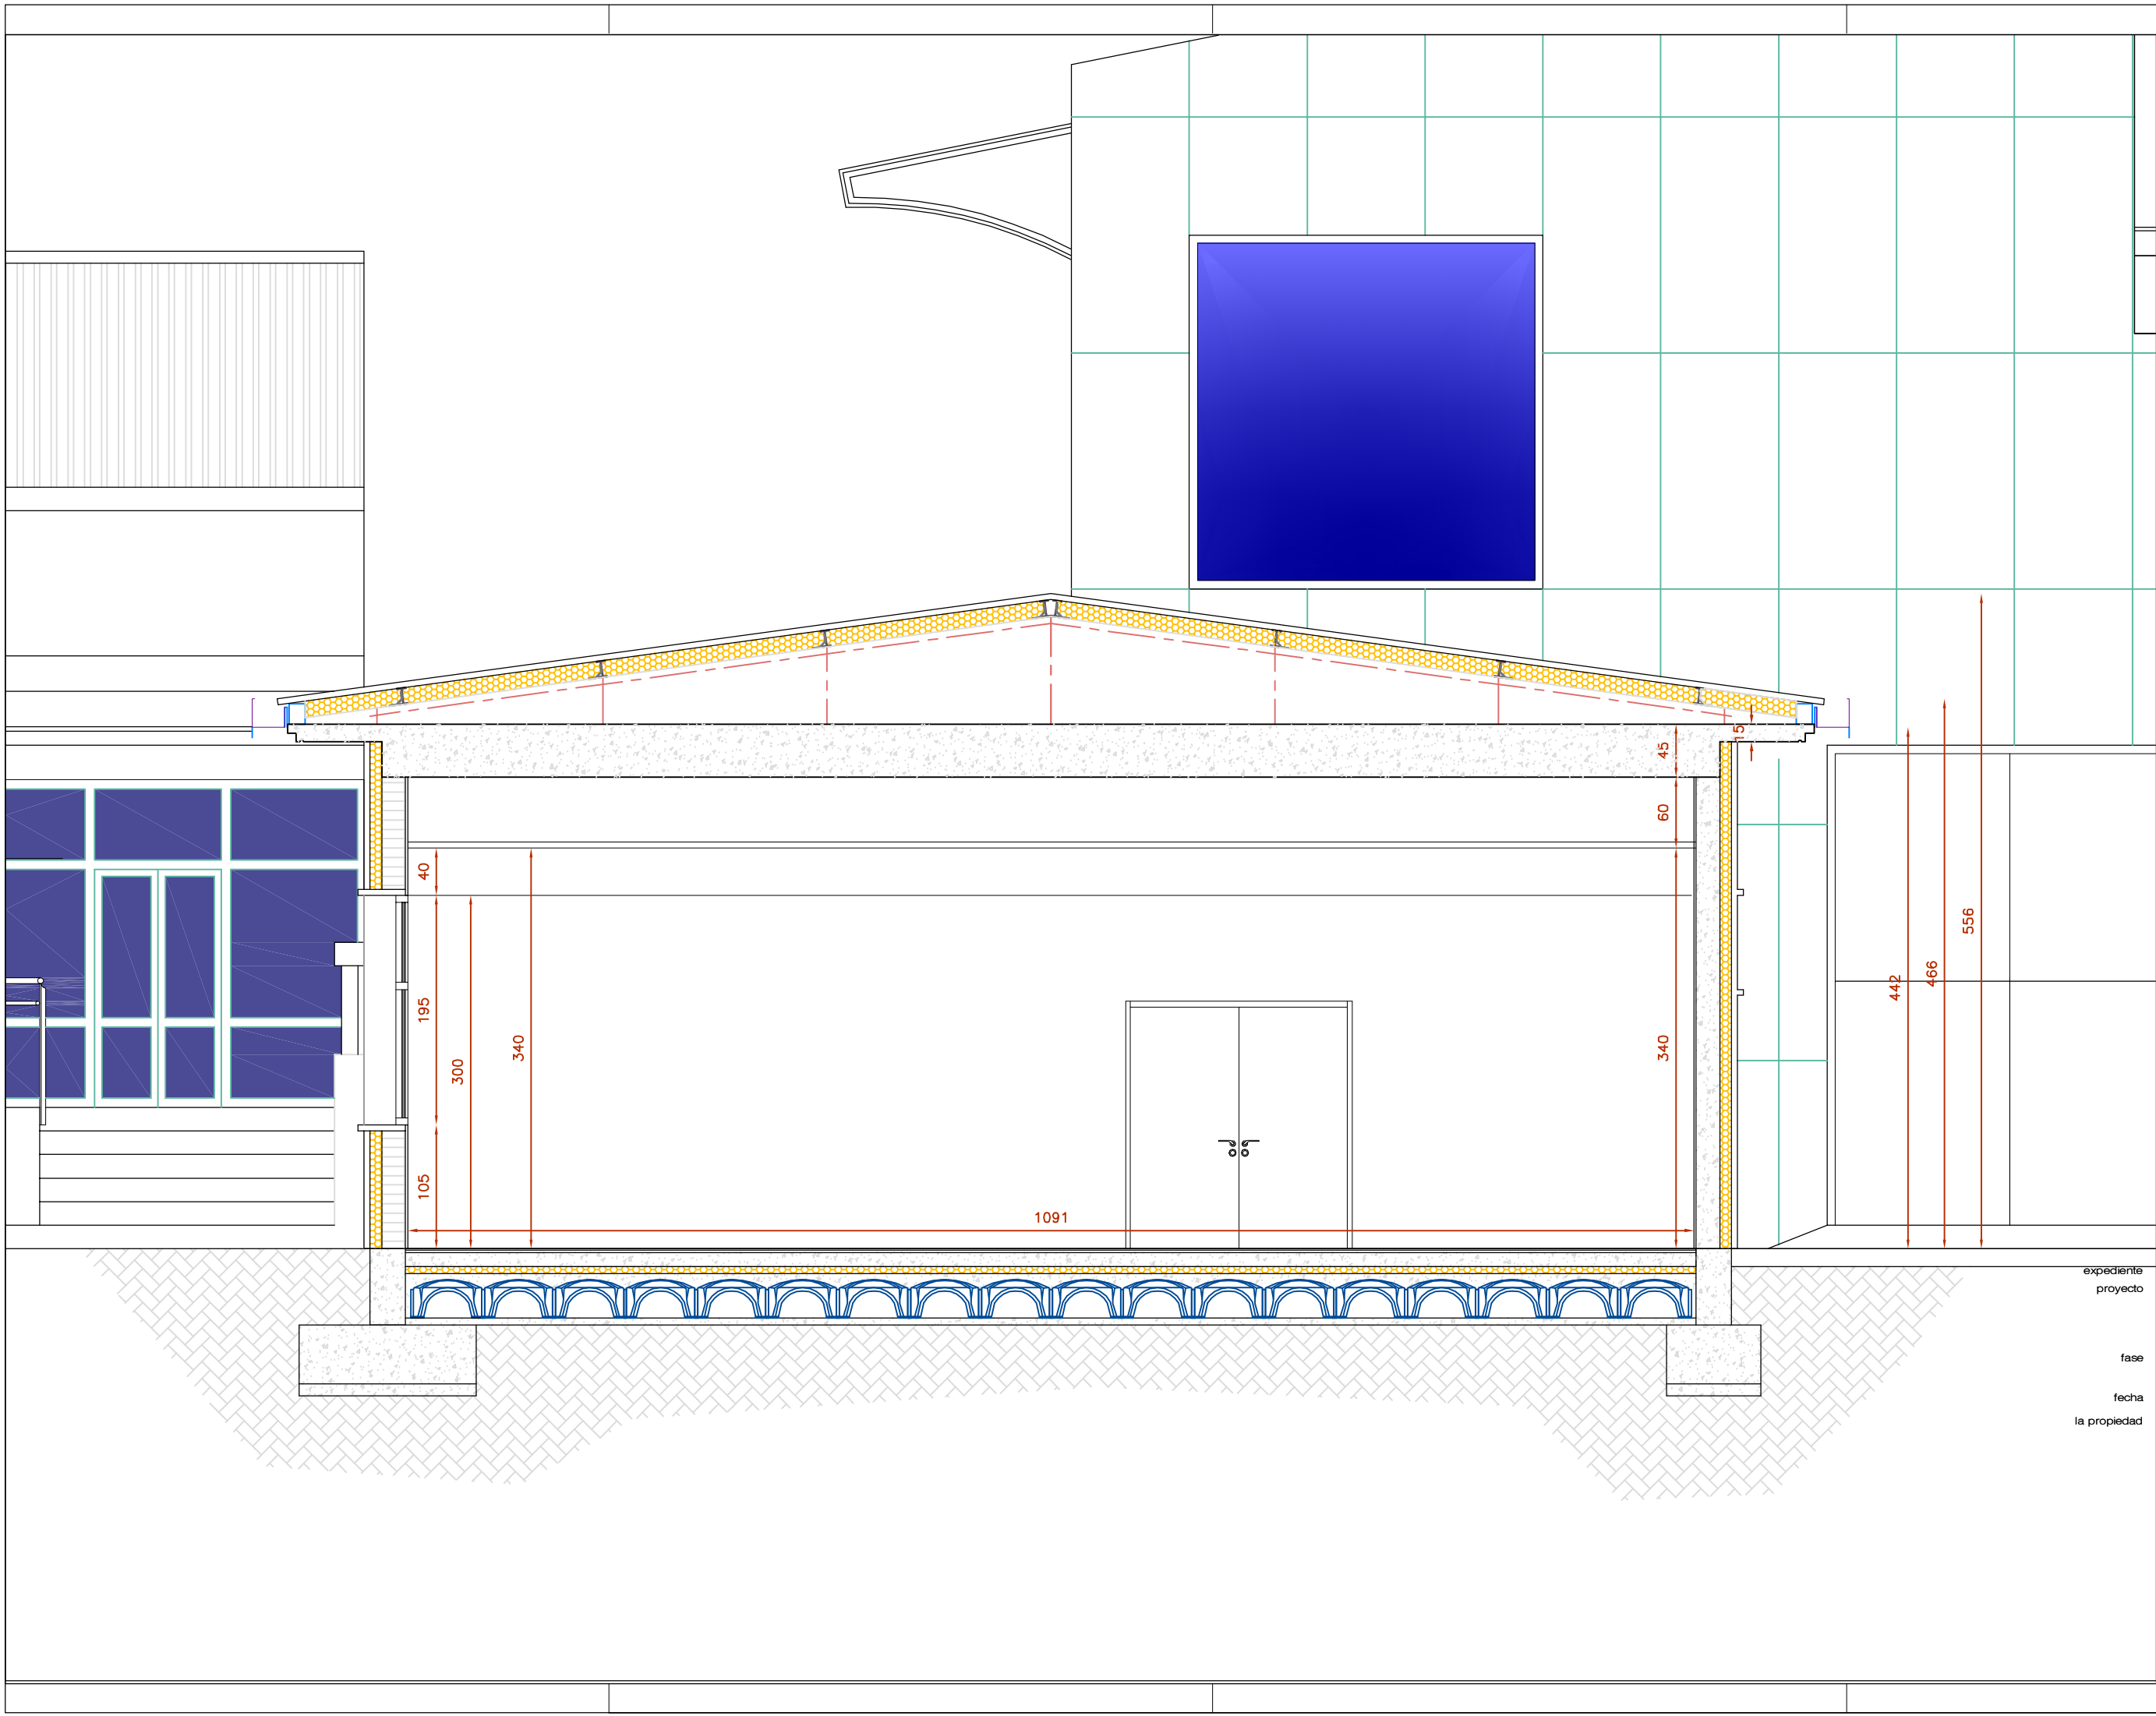

Proyecto de Ejecución de Sala Multiusos  
Instalaciones Deportivas Municipales de Artajona

07  
Sección

escala: 1/50


|              |                                                                |
|--------------|----------------------------------------------------------------|
| expediente   | 1025/21                                                        |
| proyecto     | Sala Multiusos<br>Complejo Polideportivo Municipal<br>Artajona |
| fase         | Proyecto de Ejecución                                          |
| fecha        | junio 2022                                                     |
| la propiedad |                                                                |

 Ayuntamiento de Artajona - Artaxoako Udala

victormierarquitecto

Alfonso El Batallador, 2  
31007 Pamplona  
Tfno.: 948.196341  
E-mail: victormier@coavm.org

  
Victor M. Mier Mendibutxia  
arquitecto

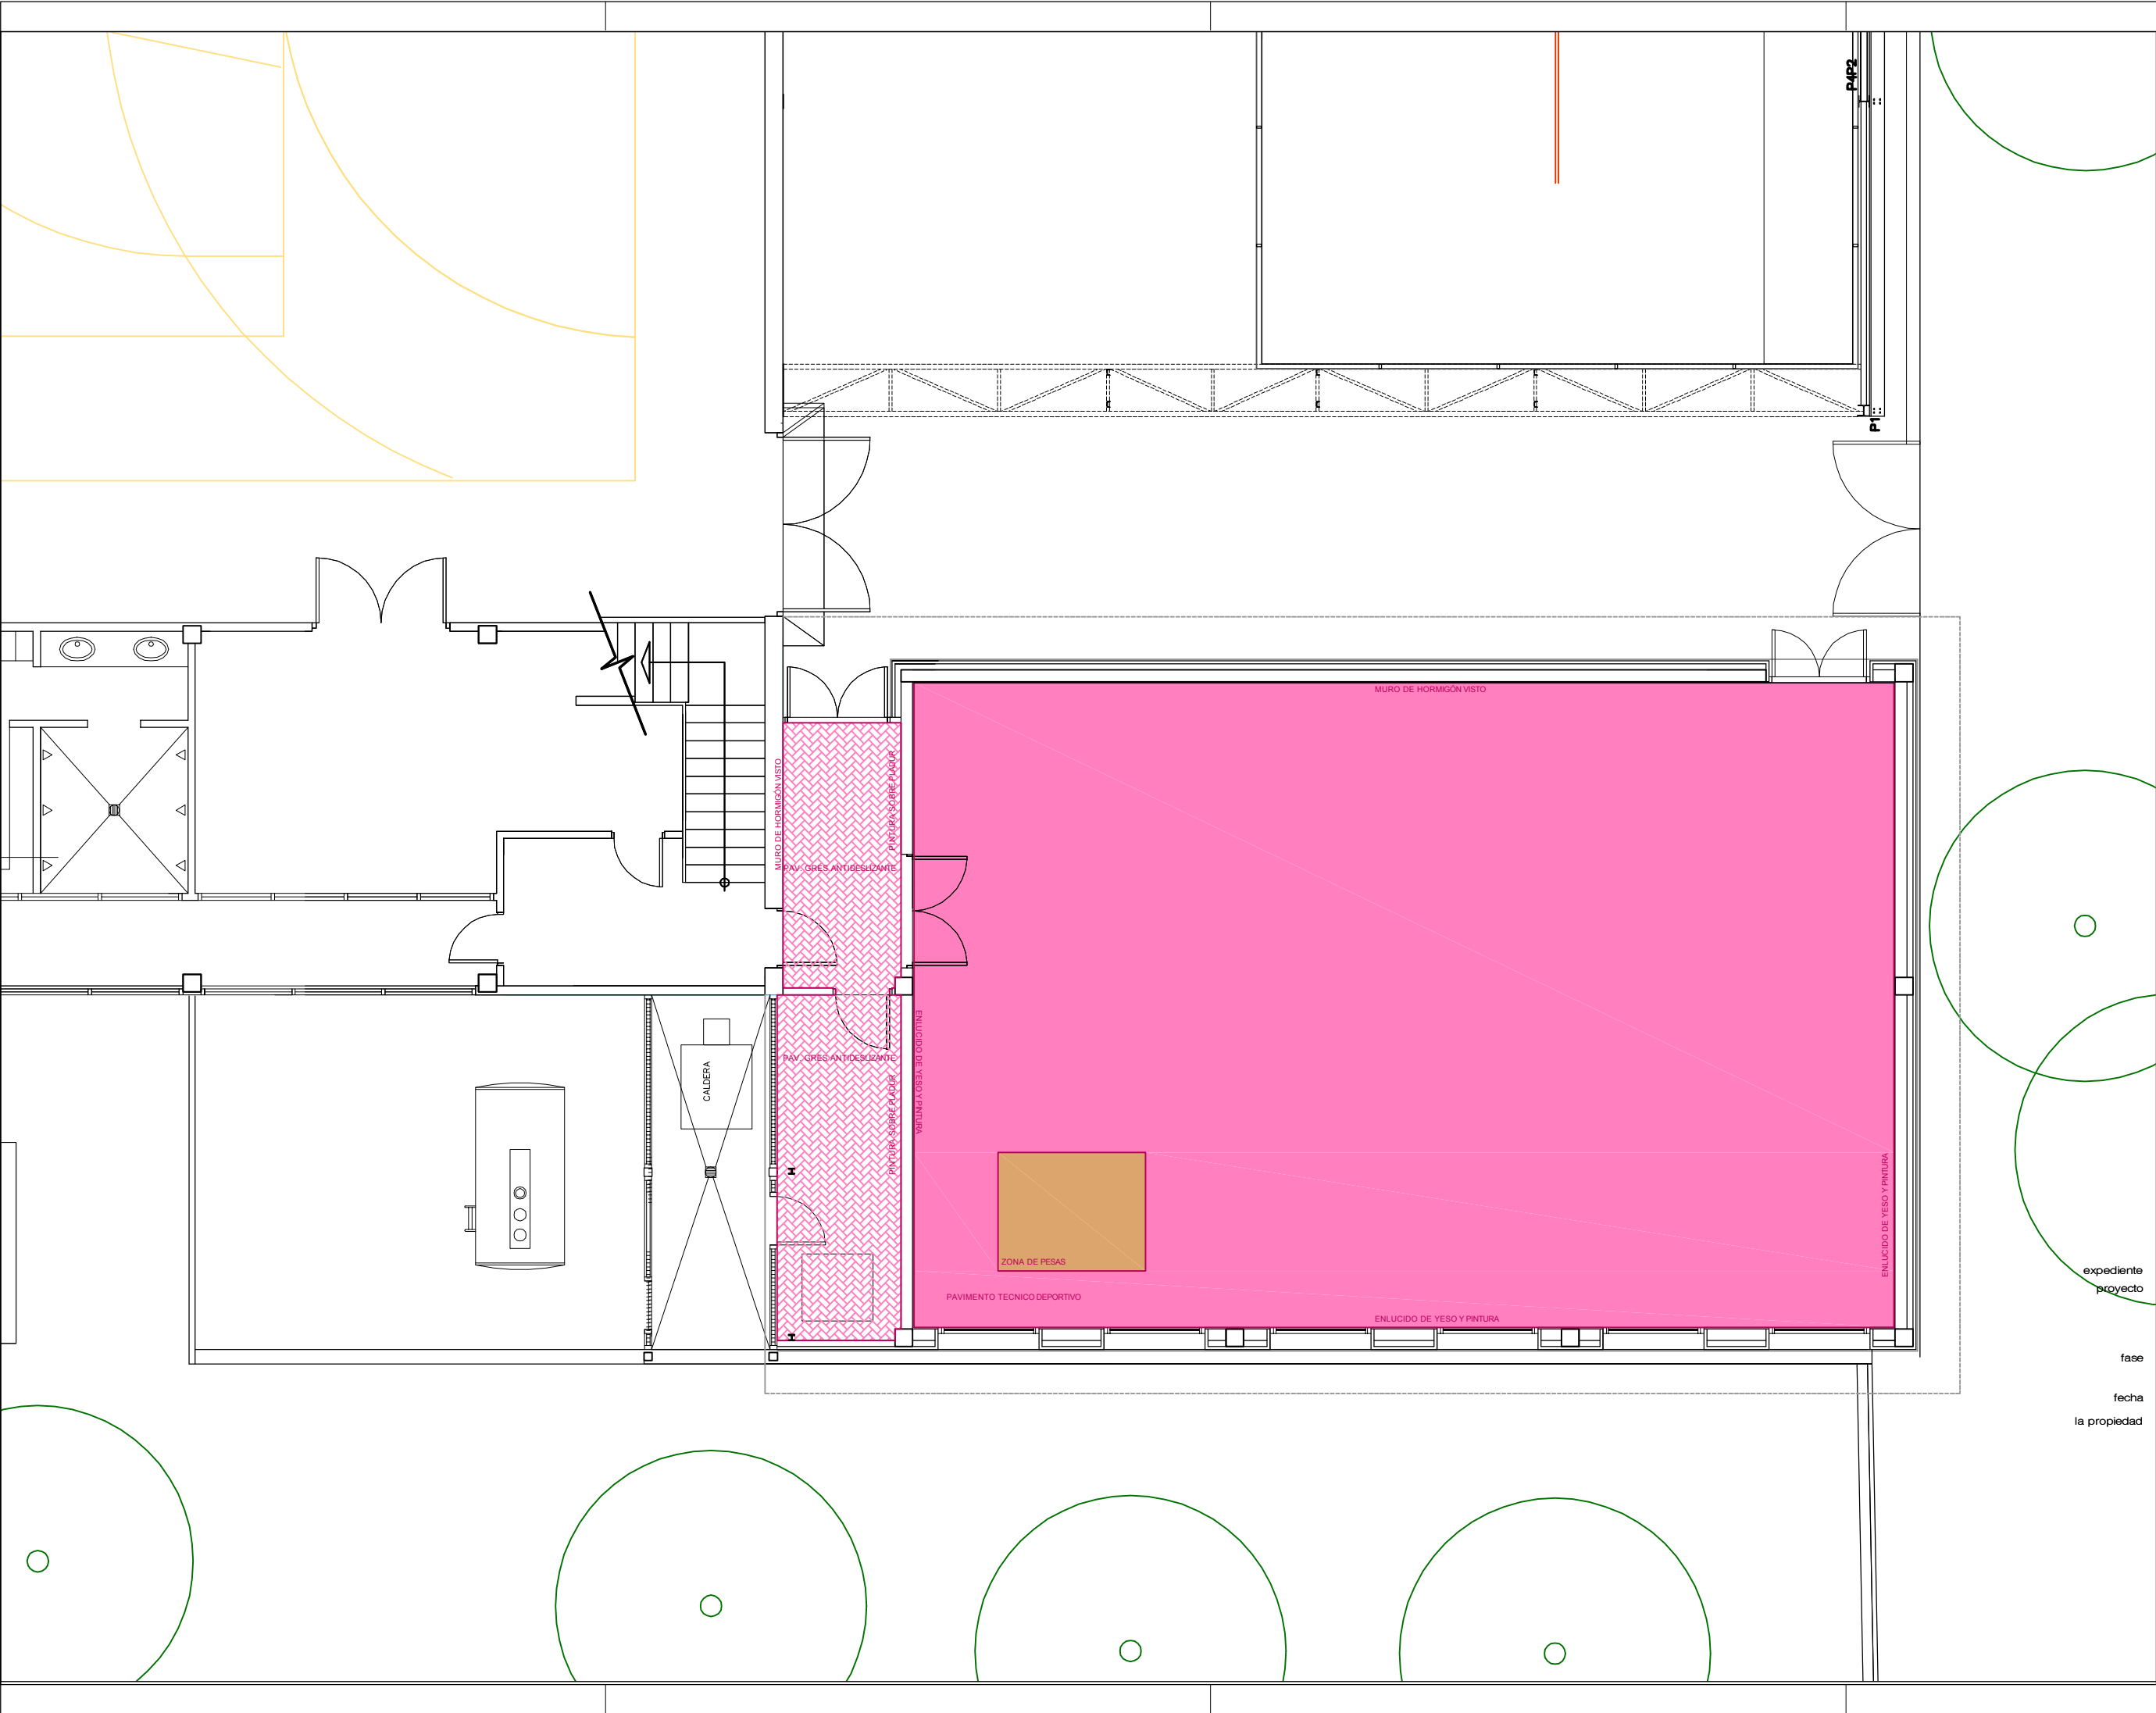

Proyecto de Ejecución de Sala Multiusos  
Instalaciones Deportivas Municipales de Artajona

08

Planta de Ingreso  
Acabados

escala: 1/100


|              |                                                                |
|--------------|----------------------------------------------------------------|
| expediente   | 1025/21                                                        |
| proyecto     | Sala Multiusos<br>Complejo Polideportivo Municipal<br>Artajona |
| fase         | Proyecto de Ejecución                                          |
| fecha        | junio 2022                                                     |
| la propiedad |                                                                |



victormierarquitecto

Alfonso El Batallador, 2  
31007 Pamplona  
Tfno.: 948.196341  
E-mail: victormier@coavm.org

Victor M. Mier Mendibachia  
arquitecto

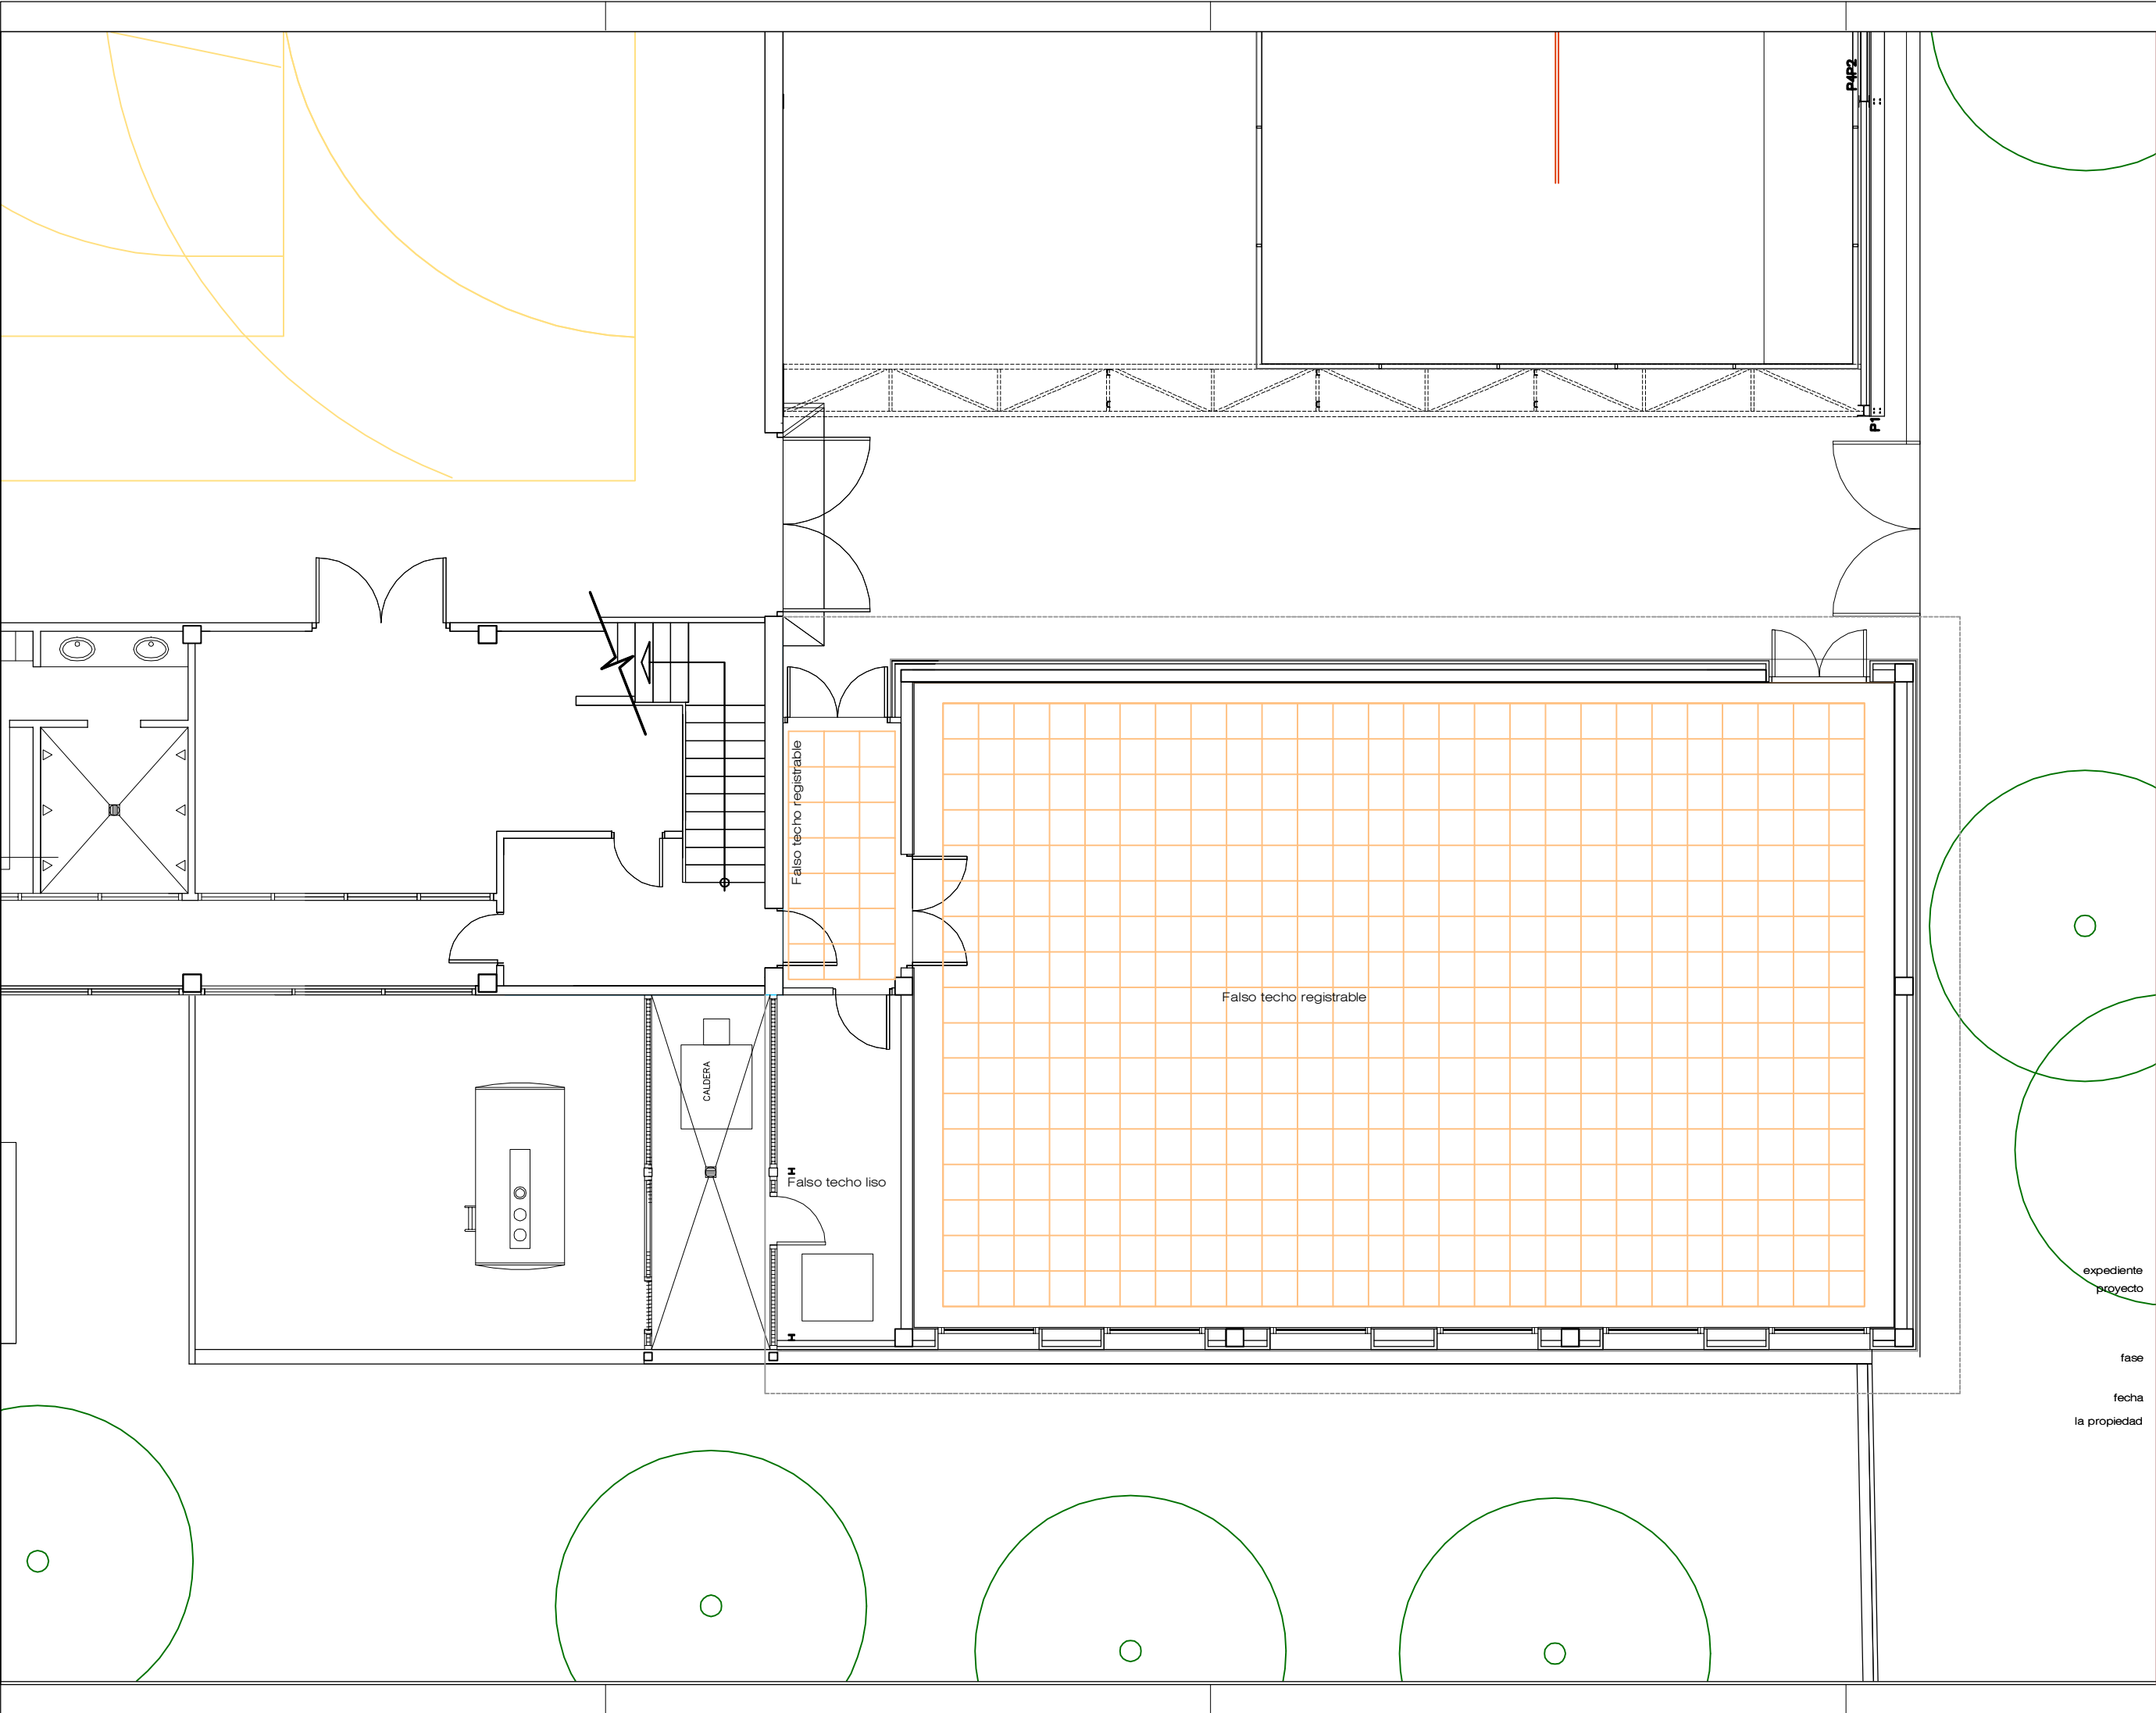

Proyecto de Ejecución de Sala Multiusos  
Instalaciones Deportivas Municipales de Artajona

09

Planta de Ingreso  
Falsos techos

escala: 1/100

expediente 1025/21

proyecto Sala Multiusos  
Complejo Polideportivo Municipal  
Artajona

fase Proyecto de Ejecución

fecha junio 2022


la propiedad Ayuntamiento de Artajona - Artaxoako Udala



victormierarquitecto

Alfonso El Batallador, 2  
31007 Pamplona  
Tfno.: 948.196341  
E-mail: victormier@coavn.org

Victor M. Mier Mendibutia  
arquitecto

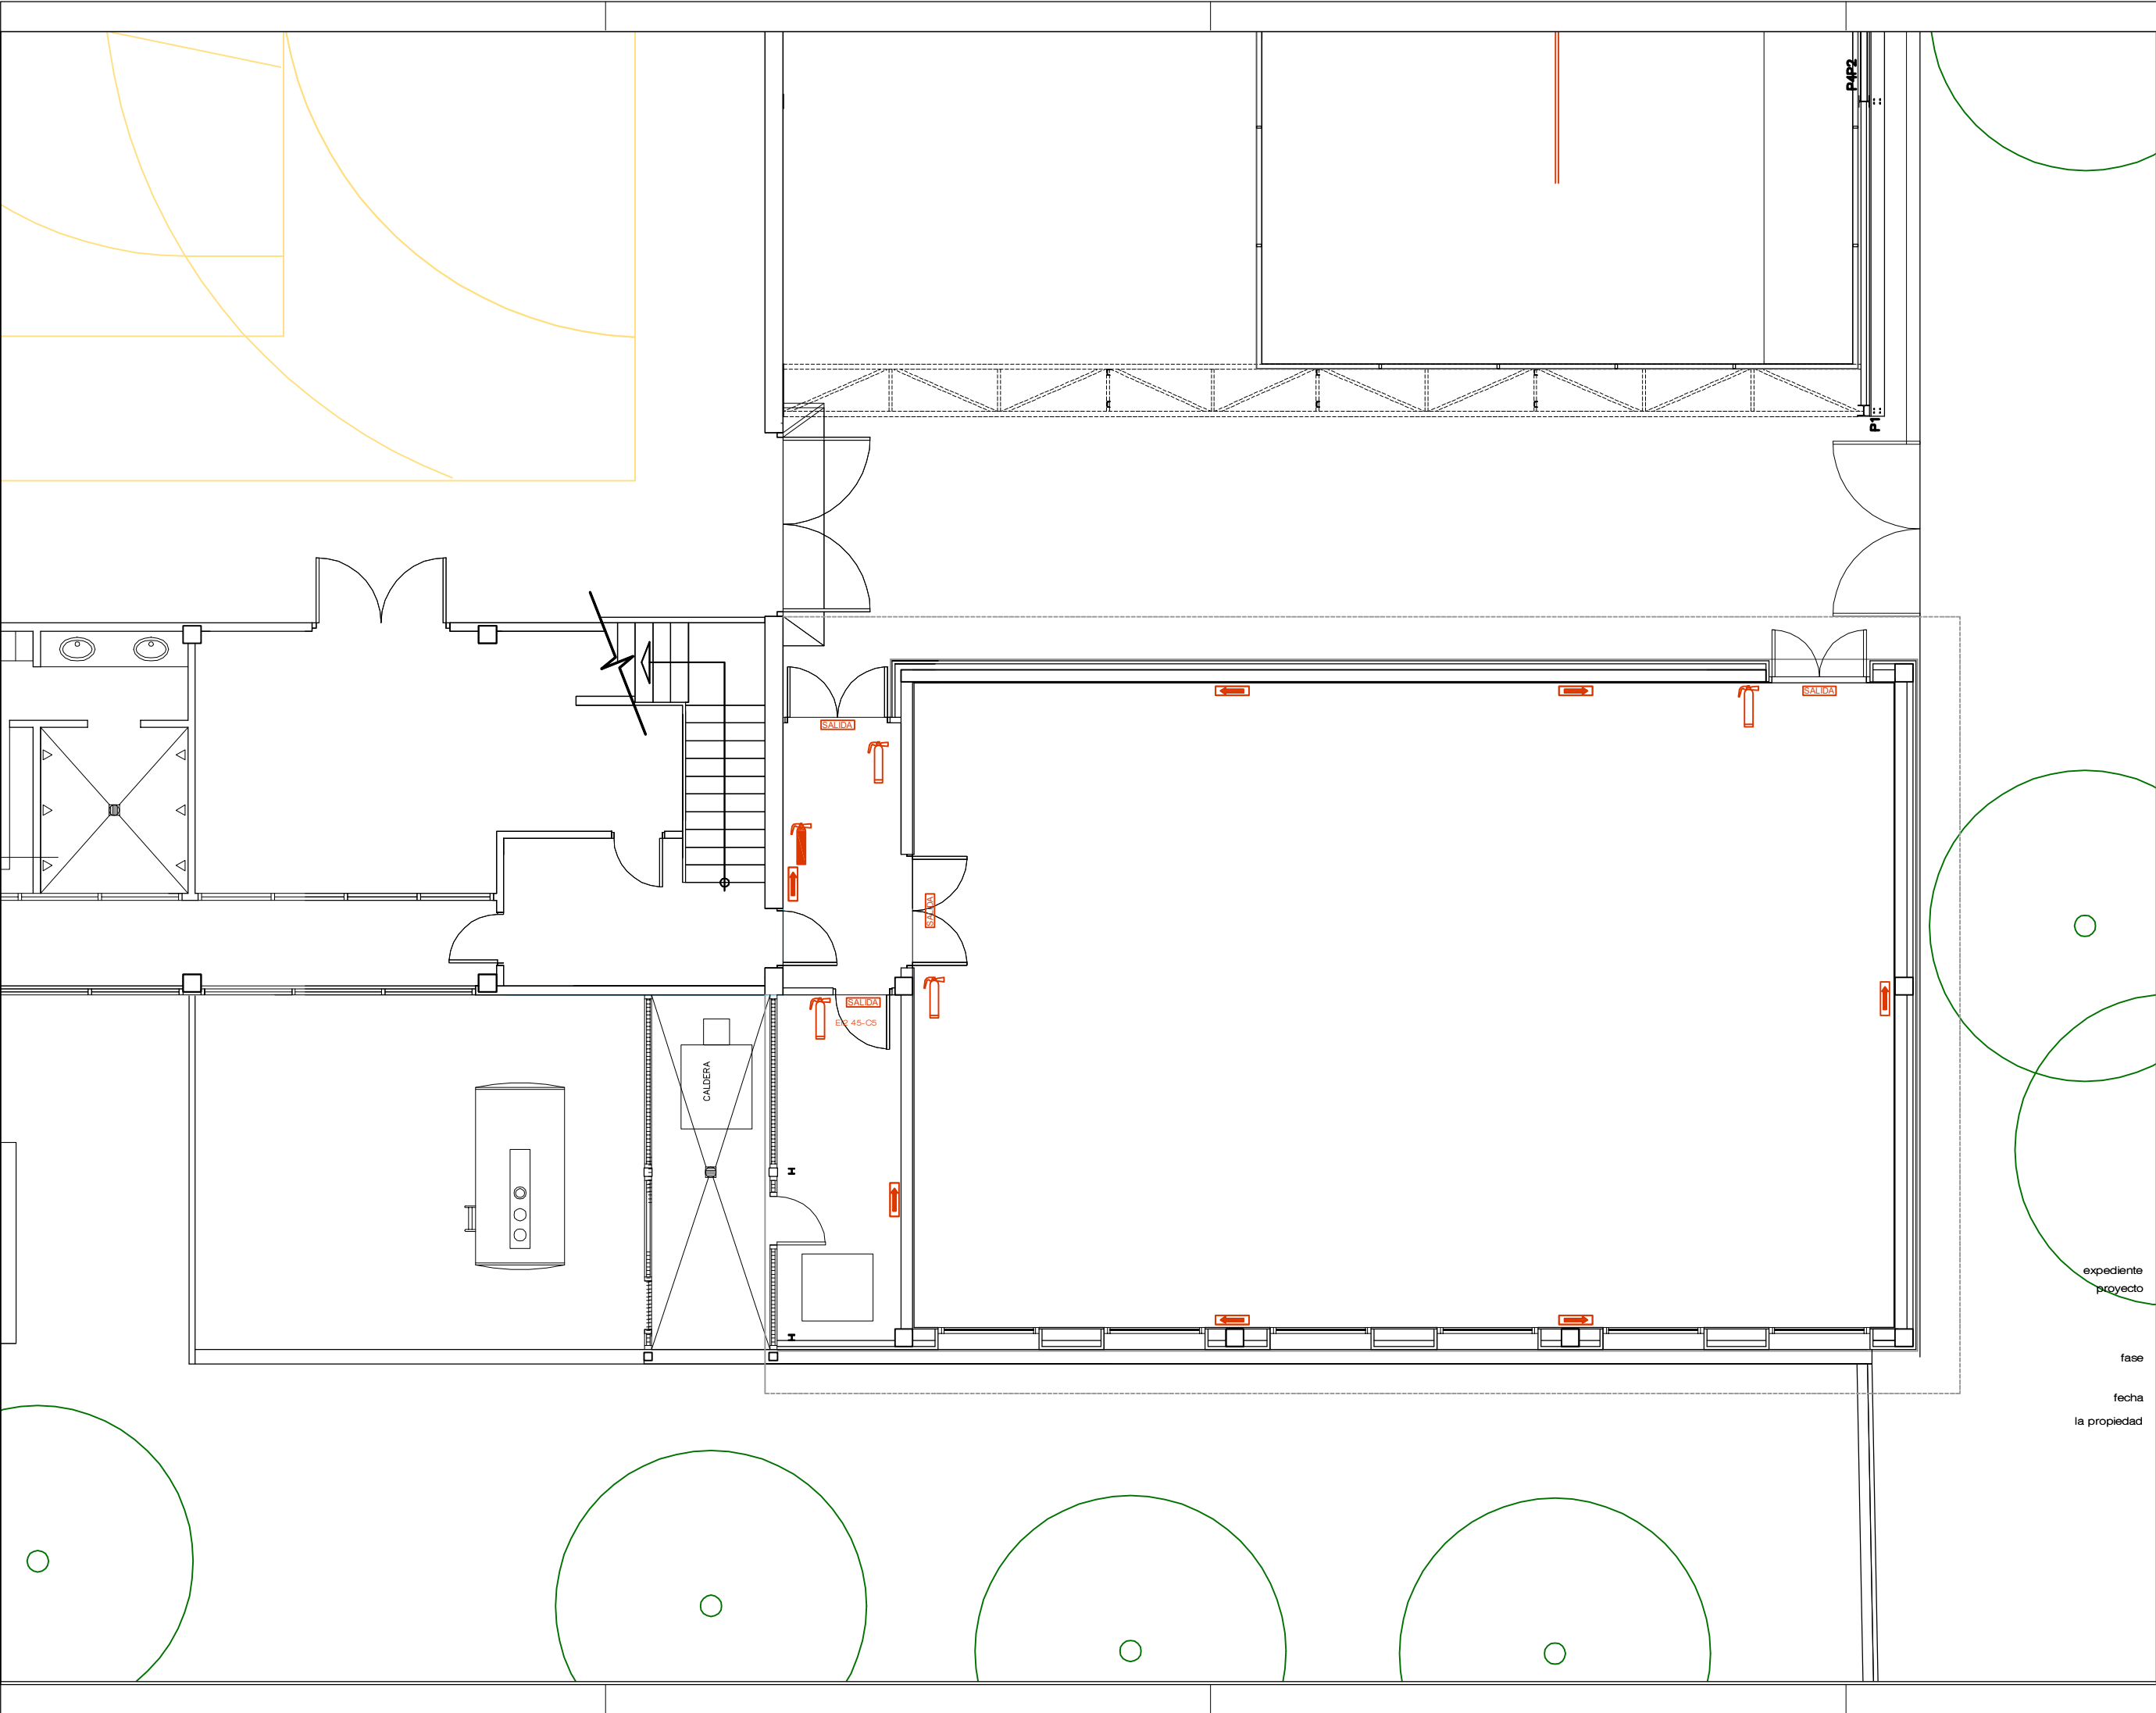

LEYENDA PROTECCIÓN CONTRA INCENDIOS

|           |                         |
|-----------|-------------------------|
| EXT-45-C5 | SEÑALIZACIÓN SALIDA     |
| EXT-45-C5 | SEÑALIZACIÓN EVACUACIÓN |
| EXT-45-C5 | EXTINTOR 21A-118B       |
| EXT-45-C5 | EXTINTOR POLVO          |
| EXT-45-C5 | PUERTA CORTAFUEGOS      |

Proyecto de Ejecución de Sala Multiusos  
Instalaciones Deportivas Municipales de Artajona

10  
Planta de Ingreso  
Protección contra Incendios  
escala: 1/100

|              |                                                                |
|--------------|----------------------------------------------------------------|
| expediente   | 1025/21                                                        |
| proyecto     | Sala Multiusos<br>Complejo Polideportivo Municipal<br>Artajona |
| fase         | Proyecto de Ejecución                                          |
| fecha        | junio 2022                                                     |
| la propiedad |                                                                |




victormierarquitecto

Alfonso El Batallador, 2  
31007 Pamplona  
Tfno.: 948.196341  
E-mail: victormier@coavn.org

Victor M. Mier Mendia  
arquitecto

CARPINTERIA EXTERIOR - ALUMINIO  
PUERTAS Y VENTANAS

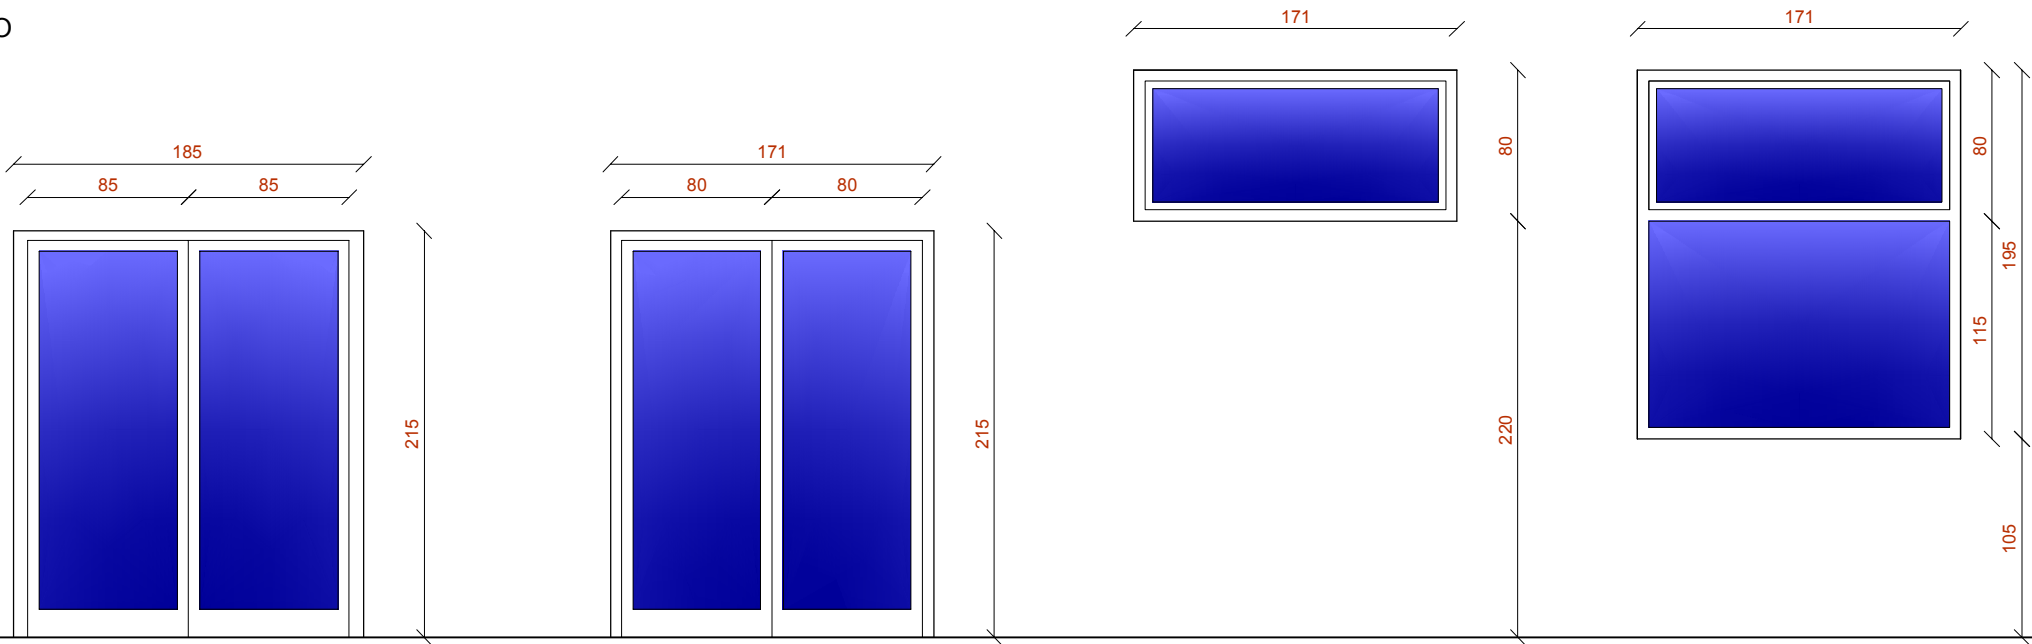


**PE.1** 1 UNIDAD  
ACCESO A VESTIBULO  
CON CERRADURA Y BARRAS DE FACIL APERTURA

**PE.2** 1 UNIDAD  
ACCESO A SALA  
CON CERRADURA Y BARRAS DE FACIL APERTURA

**V.1** 2 UNIDADES  
OSCILANTE CON MANDO REMOTO

**V.2** 5 UNIDADES  
FIJO Y OSCILANTE CON MANDO REMOTO

CARPINTERIA INTERIOR  
PUERTAS

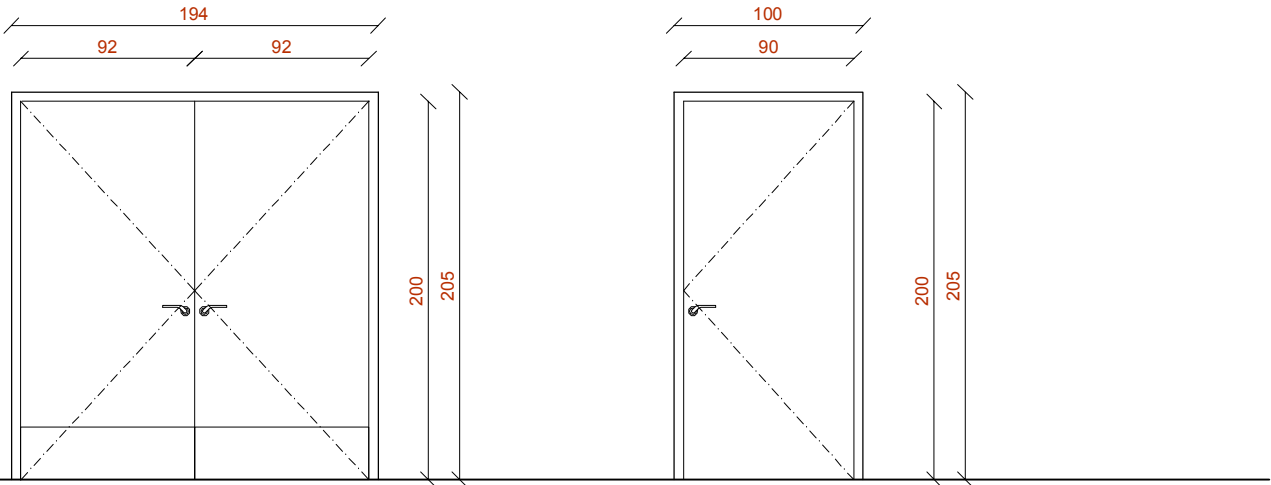

**P.1** 1 UNIDAD MADERA  
ACCESO A SALA  
CON CERRADURA Y BARRAS DE FACIL APERTURA

**P.2** 1 UNIDAD METALICA EI2 45-C5  
ACCESO A SALA INSTALACIONES  
CON CERRADURA

Proyecto de Ejecución de Sala Multiusos  
Instalaciones Deportivas Municipales de Artajona

11  
Planilla de carpintería

escala: 1/40

expediente 1025/21  
proyecto Sala Multiusos  
Complejo Polideportivo Municipal  
Artajona

fase Proyecto de Ejecución

fecha junio 2022



la propiedad



victormierarquitecto

Alfonso El Batallador, 2  
31007 Pamplona  
Tfno.: 948.196341  
E-mail: victormier@coavn.org


Victor M. Mier Mendizabala  
arquitecto

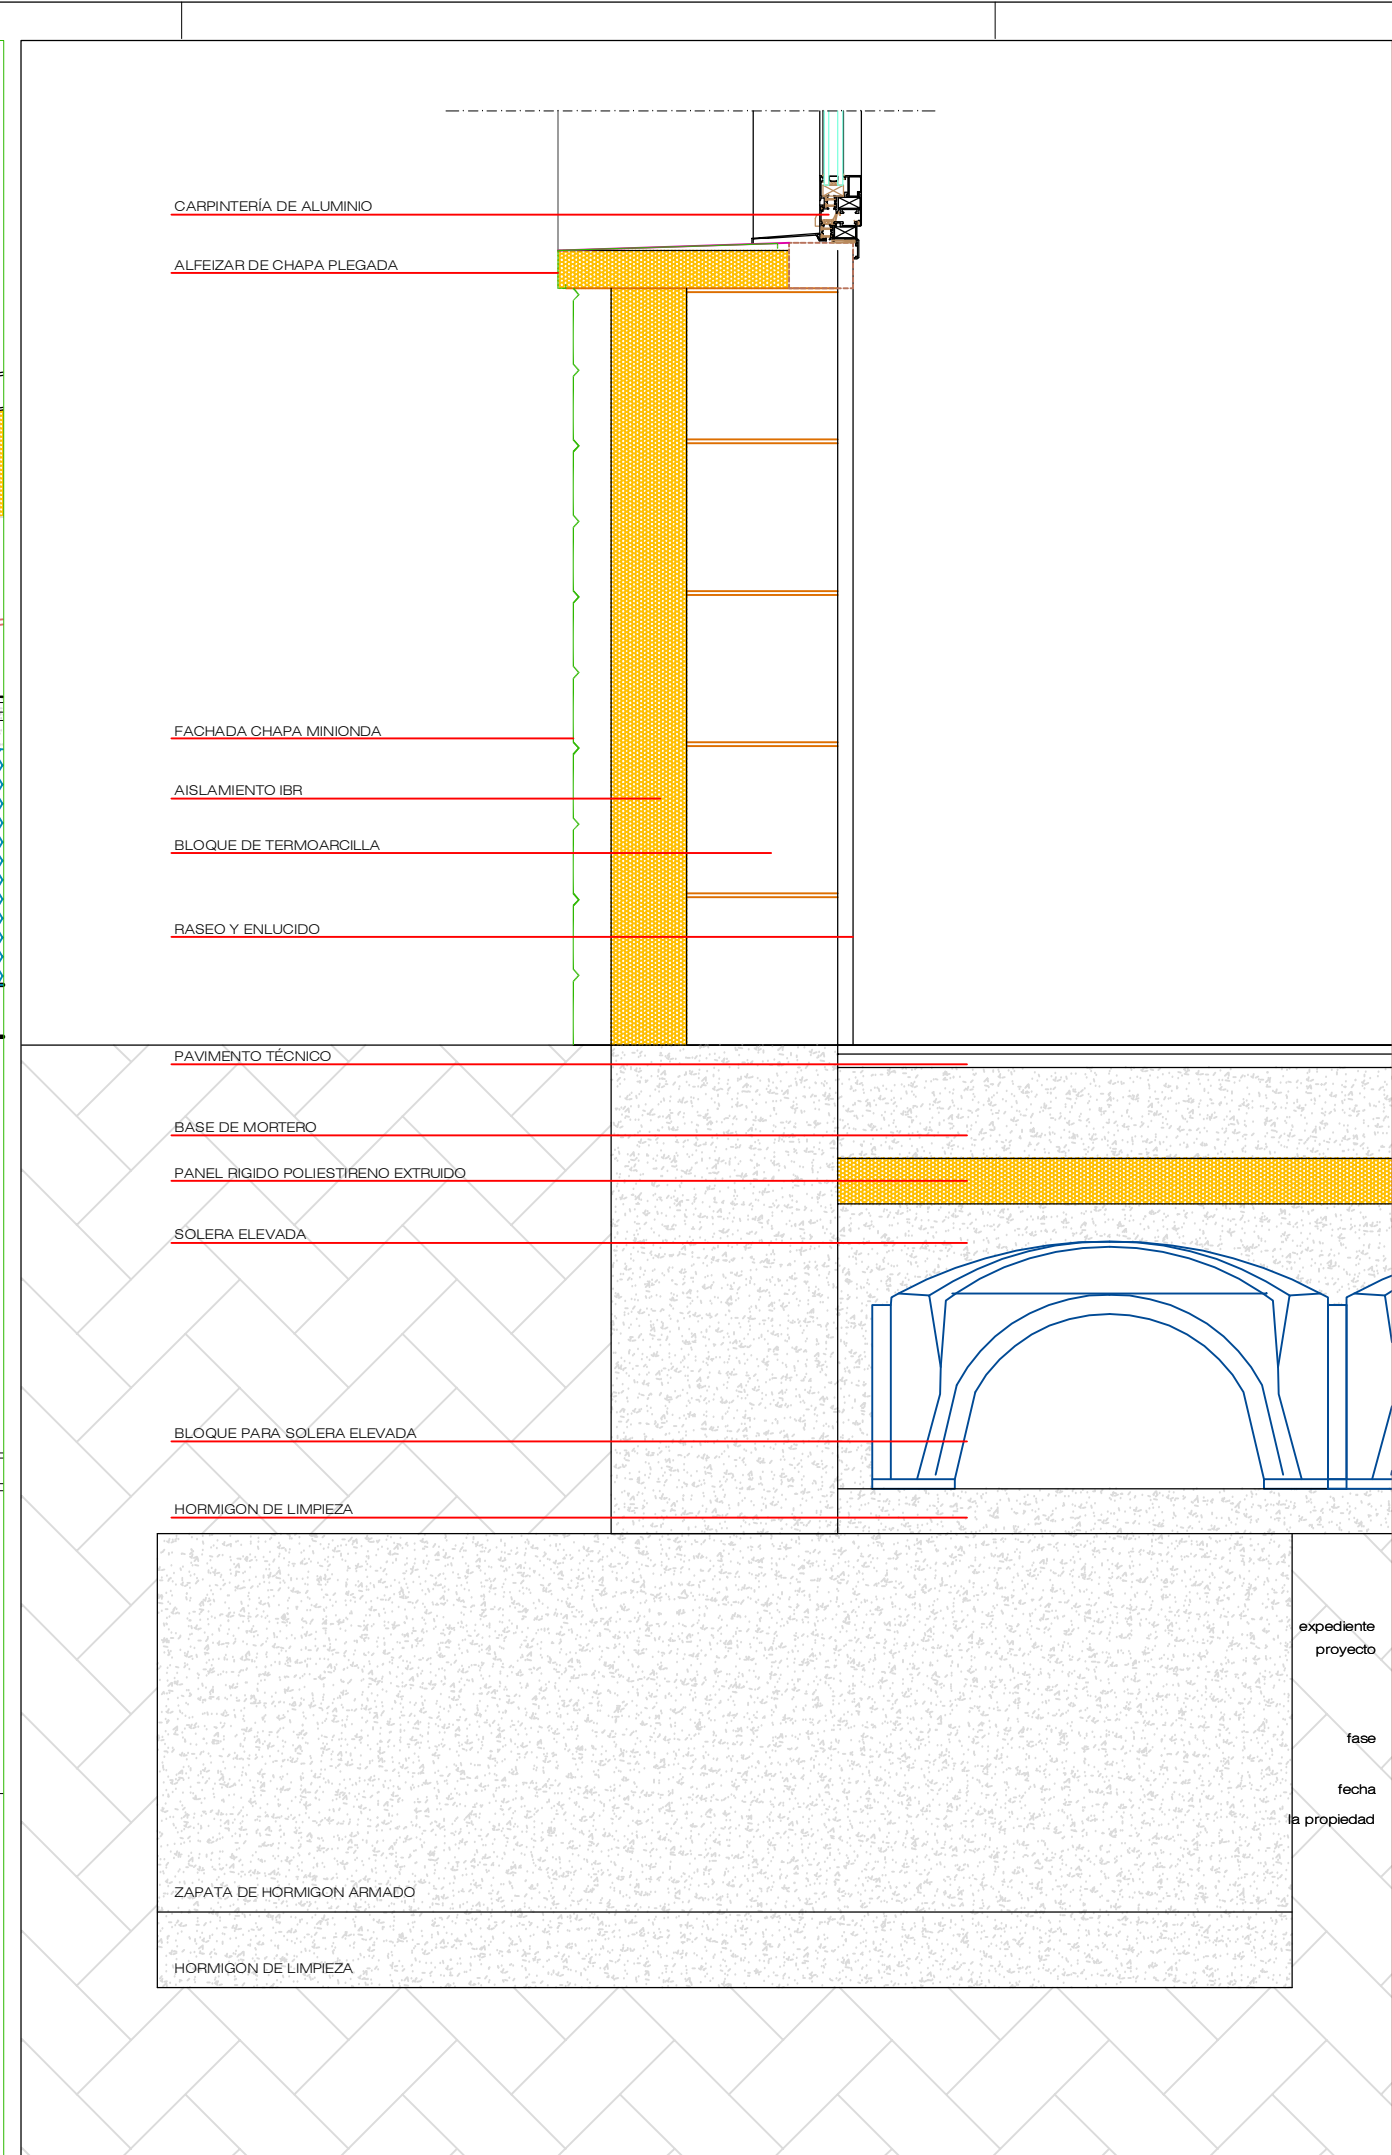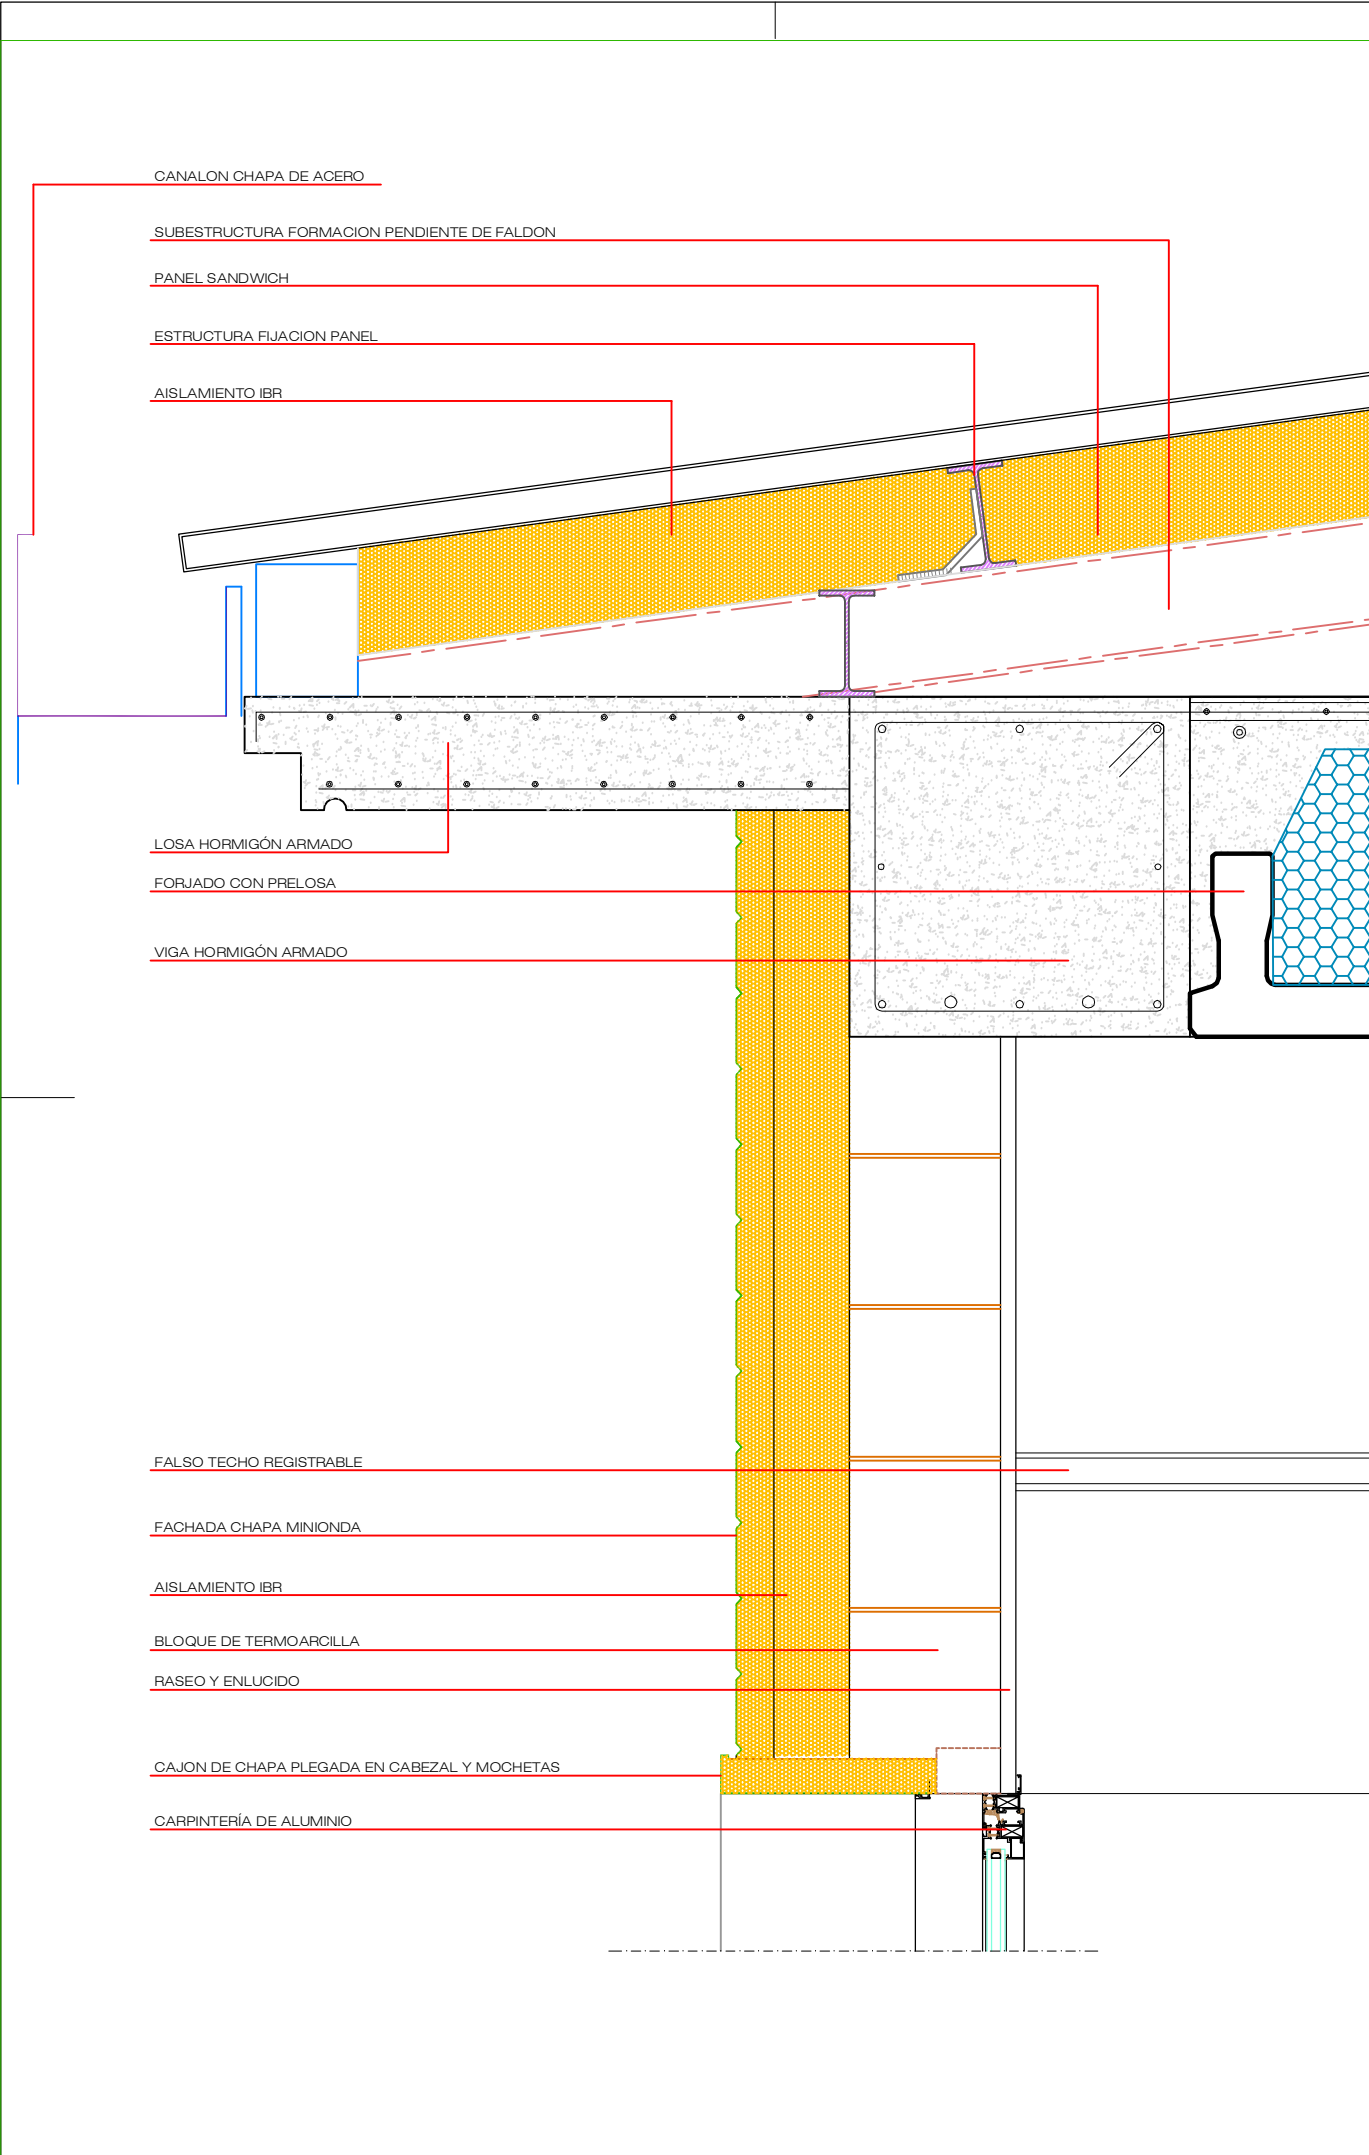




Proyecto de Ejecución de Sala Multiusos  
Instalaciones Deportivas Municipales de Artajona

12  
Detalle constructivo

escala: 1/10

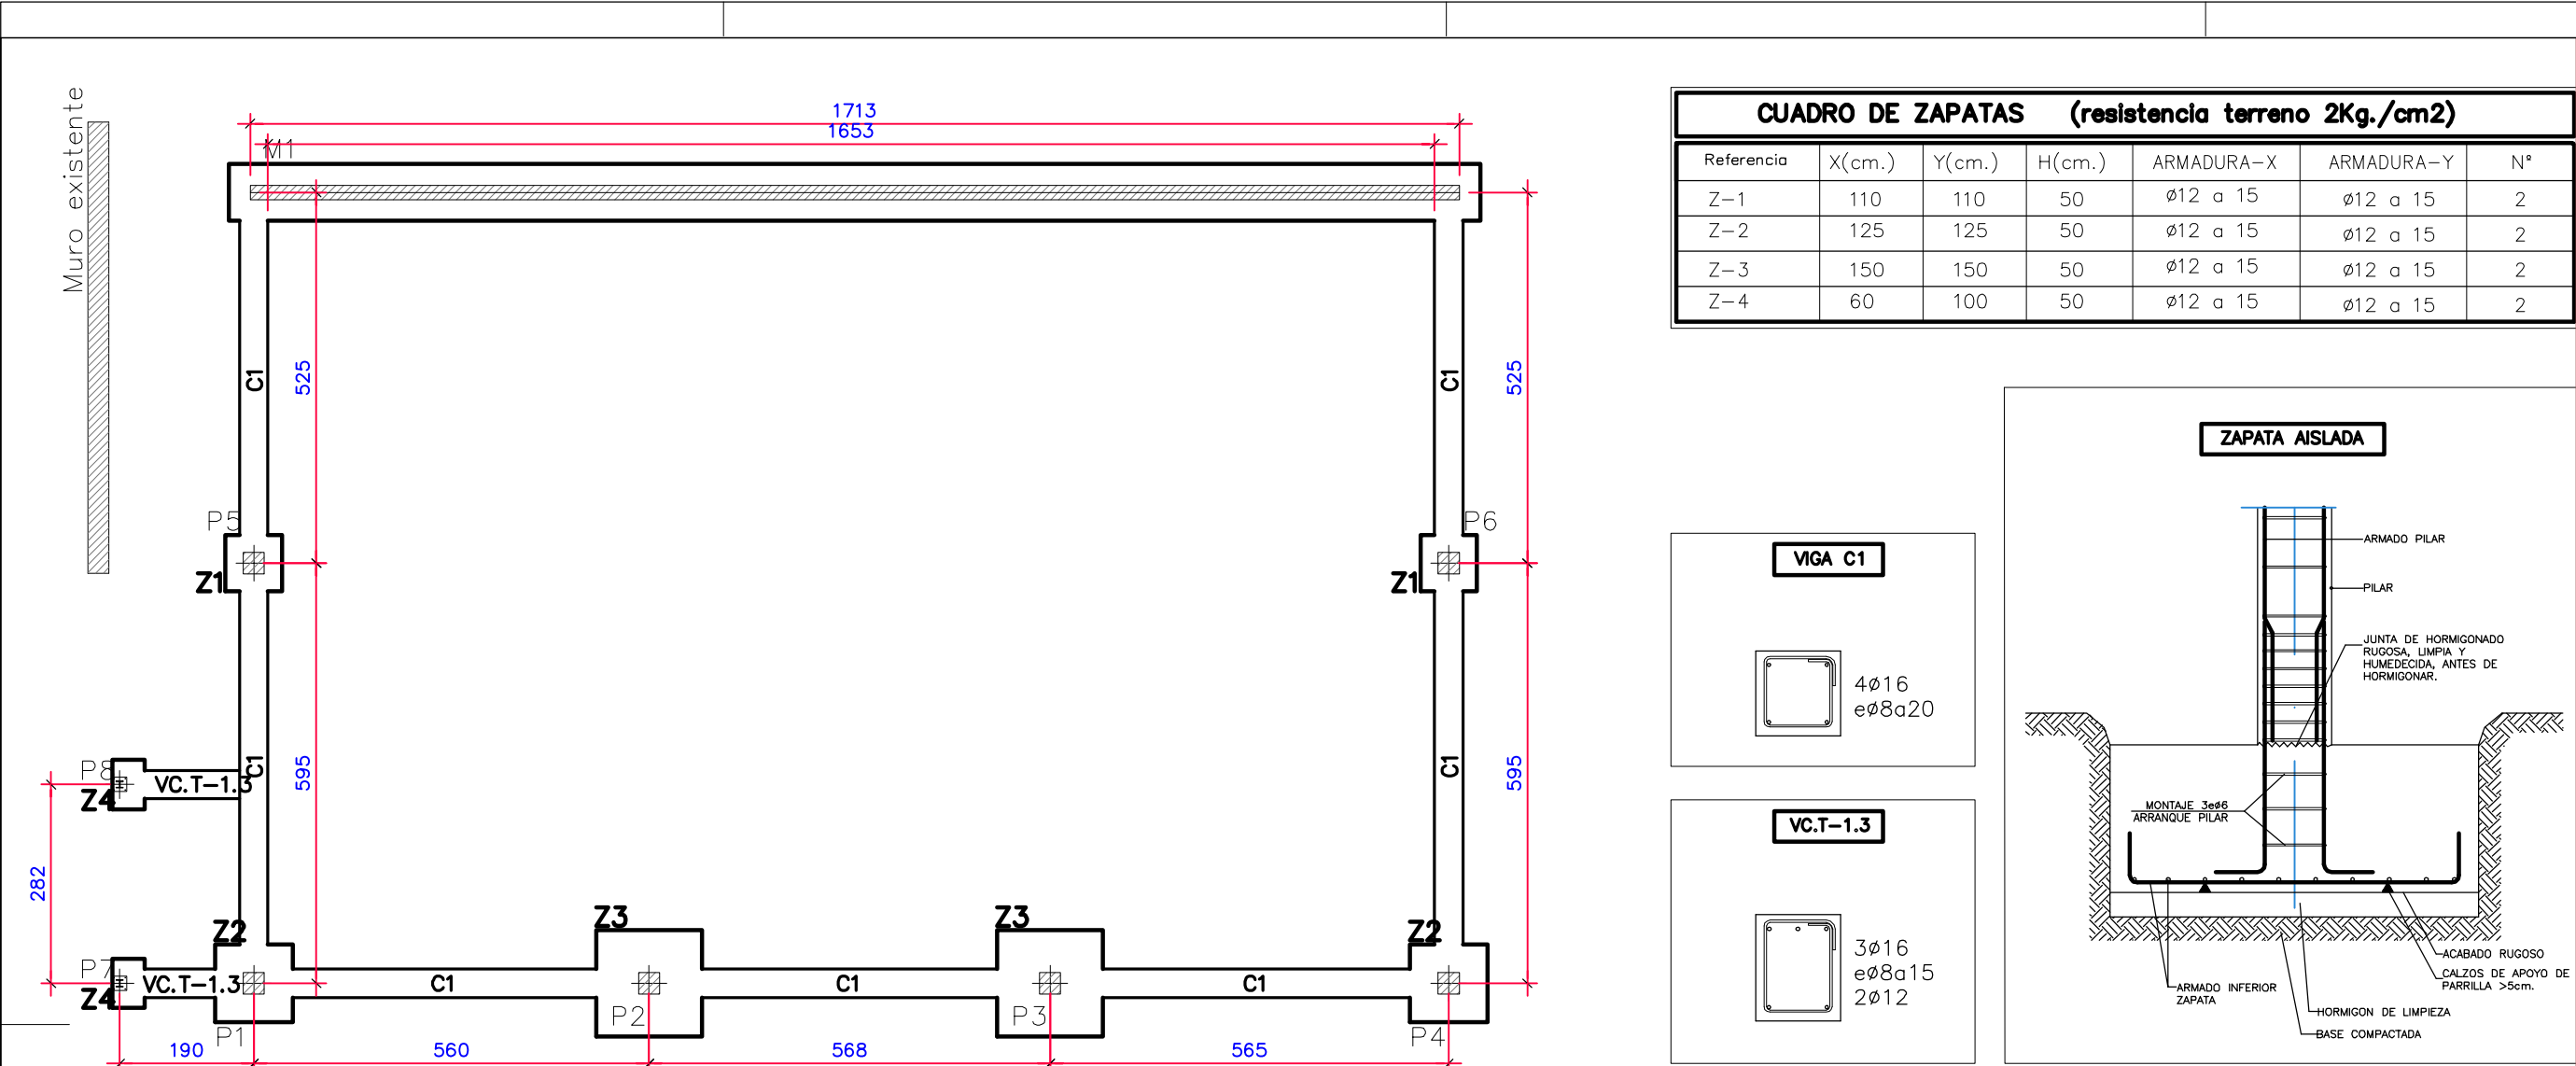

| CUADRO DE ZAPATAS (resistencia terreno 2Kg./cm2) |        |        |        |            |            |    |
|--------------------------------------------------|--------|--------|--------|------------|------------|----|
| Referencia                                       | X(cm.) | Y(cm.) | H(cm.) | ARMADURA-X | ARMADURA-Y | Nº |
| Z-1                                              | 110    | 110    | 50     | Ø12 a 15   | Ø12 a 15   | 2  |
| Z-2                                              | 125    | 125    | 50     | Ø12 a 15   | Ø12 a 15   | 2  |
| Z-3                                              | 150    | 150    | 50     | Ø12 a 15   | Ø12 a 15   | 2  |
| Z-4                                              | 60     | 100    | 50     | Ø12 a 15   | Ø12 a 15   | 2  |

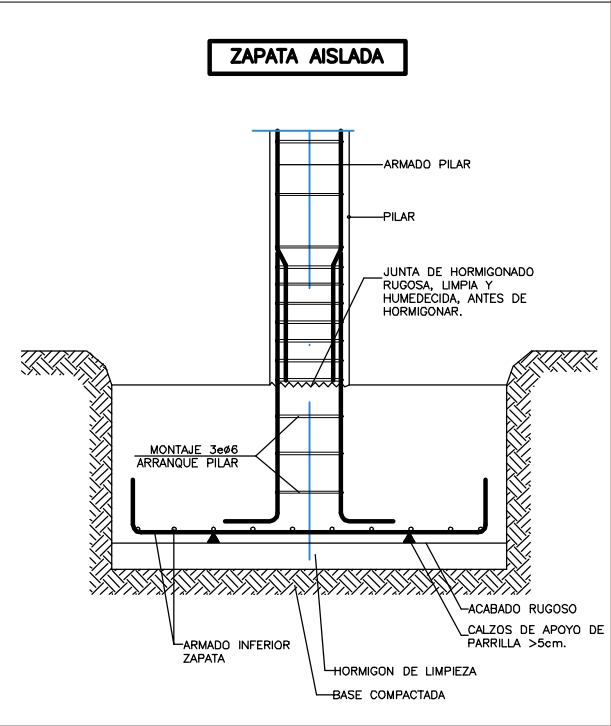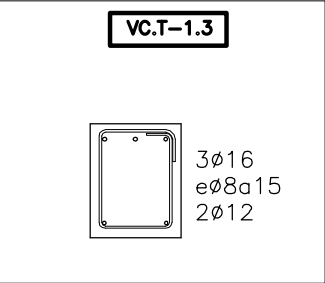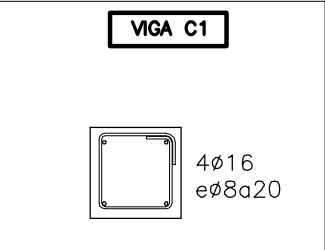

PLANTA CIMENTACIÓN

| CARACTERISTICAS DE LOS MATERIALES                   |                  |                                    |                               |                                |                      |                        |                  |                 |        |
|-----------------------------------------------------|------------------|------------------------------------|-------------------------------|--------------------------------|----------------------|------------------------|------------------|-----------------|--------|
| MATERIALES                                          | HORMIGON         |                                    |                               |                                |                      |                        | ACERO            |                 |        |
|                                                     | CONTROL          |                                    |                               | CARACTERISTICAS                |                      |                        | CONTROL          | CARACT.         |        |
| Elemento<br>Zona/Planta                             | Nivel<br>Control | Coef.<br>Pond.                     | Tipo                          | Consistencia                   | Tamaño<br>Max. Arido | Exposición<br>Ambiente | Nivel<br>Control | Coef.<br>Pond.  | Tipo   |
| Fondo en<br>contacto con<br>hormigón de<br>limpieza | Estadístico      | $\gamma_c=1.50$                    | HA-25                         | Plastica a blanda<br>(9-15cm.) | 30/40mm.             | II a                   | Normal           | $\gamma_s=1.15$ | B-400S |
| Laterales en<br>contacto con<br>el terreno          | Estadístico      | $\gamma_c=1.50$                    | HA-25                         | Plastica a blanda<br>(9-15cm.) | 30/40mm.             | Terreno                | Normal           | $\gamma_s=1.15$ | B-400S |
| Resto                                               | Estadístico      | $\gamma_c=1.50$                    | HA-25                         | Plastica a blanda<br>(9-15cm.) | 30/40mm.             | I                      | Normal           | $\gamma_s=1.15$ |        |
| Ejecución<br>(Acciones)                             | Normal           | $\gamma_g=1.50$<br>$\gamma_q=1.60$ | ADAPTADO A LA INSTRUCCION EHE |                                |                      |                        |                  |                 |        |


|                                  |         |                                             |    |     |     |      |
|----------------------------------|---------|---------------------------------------------|----|-----|-----|------|
| Exposición<br>Ambiente           | Terreno | Terreno protegido u<br>hormigón de limpieza | I  | IIa | IIb | IIIa |
| Recubrimientos<br>nominales(mm.) | 80      | Ver exposición/Ambiente                     | 30 | 35  | 40  | 45   |

| NOTAS                                                                                                  |  |  |  |  |  |  |
|--------------------------------------------------------------------------------------------------------|--|--|--|--|--|--|
| -Control Estadístico en EHE, equivale a control normal                                                 |  |  |  |  |  |  |
| -Solapes según EHE                                                                                     |  |  |  |  |  |  |
| -El acero utilizado debiera estar garantizado con un distintivo reconocido, sello CIETSID, CC-EHE, ... |  |  |  |  |  |  |

| DATOS GEOTECNICOS                                                                                                      |  |
|------------------------------------------------------------------------------------------------------------------------|--|
| -TENSION ADMISIBLE DEL TERRENO CONSIDERADA EN CALCULO $\sigma_{adm}=0.2 \text{ MPa}$ (2 Kg/cm2) en cota -1m. de sótano |  |
| NO SE HA REALIZADO ESTUDIO GEOTÉCNICO PERO SE TIENEN REFERENCIAS CERCANAS DE OTRAS ACTUACIONES                         |  |



| LONGITUDES DE SOLAPE EN ARRANQUE DE PILARES Lb. |                        |         |                        |         |                                                                                                                                                  |
|-------------------------------------------------|------------------------|---------|------------------------|---------|--------------------------------------------------------------------------------------------------------------------------------------------------|
| ARMADURA                                        | SIN ACCIONES DINAMICAS |         | CON ACCIONES DINAMICAS |         | NOTA: VALIDO PARA HORMIGON $F_{ck}>25\text{N/mm}^2$ . SI $F_{ck}>30\text{N/mm}^2$ PODRA REDUCIRSE DICHAS LONGITUDES, DE ACUERDO AL ART. 66 (EHE) |
|                                                 | B-400-S                | B-500-S | B-400-S                | B-500-S |                                                                                                                                                  |
| Ø12                                             | 25cm.                  | 30cm.   | 40cm.                  | 50cm.   |                                                                                                                                                  |
| Ø14                                             | 40cm.                  | 45cm.   | 50cm.                  | 60cm.   |                                                                                                                                                  |
| Ø16                                             | 45cm.                  | 50cm.   | 60cm.                  | 70cm.   |                                                                                                                                                  |
| Ø20                                             | 60cm.                  | 65cm.   | 80cm.                  | 100cm.  |                                                                                                                                                  |
| Ø25                                             | 80cm.                  | 100cm.  | 110cm.                 | 130cm.  |                                                                                                                                                  |

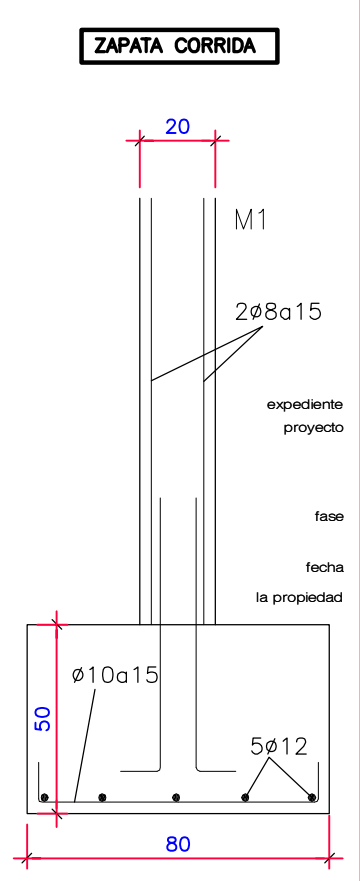

Proyecto de Ejecución de Sala Multiusos  
Instalaciones Deportivas Municipales de Artajona

E-01  
Estructura  
Planos de cimentación  
escala: 1/100

expediente proyecto  
1025/21  
Sala Multiusos  
Complejo Polideportivo Municipal  
Artajona


fase  
Proyecto de Ejecución

fecha  
junio 2022

la propiedad  
  
Ayuntamiento de Artajona - Artaxoako Udala  
victormierarquitecto








Alfonso El Batallador, 2  
31007 Pamplona  
Tfno.: 948.196341  
E-mail: victormier@coavm.org

Victor M. Mier Mendikotia  
arquitecto

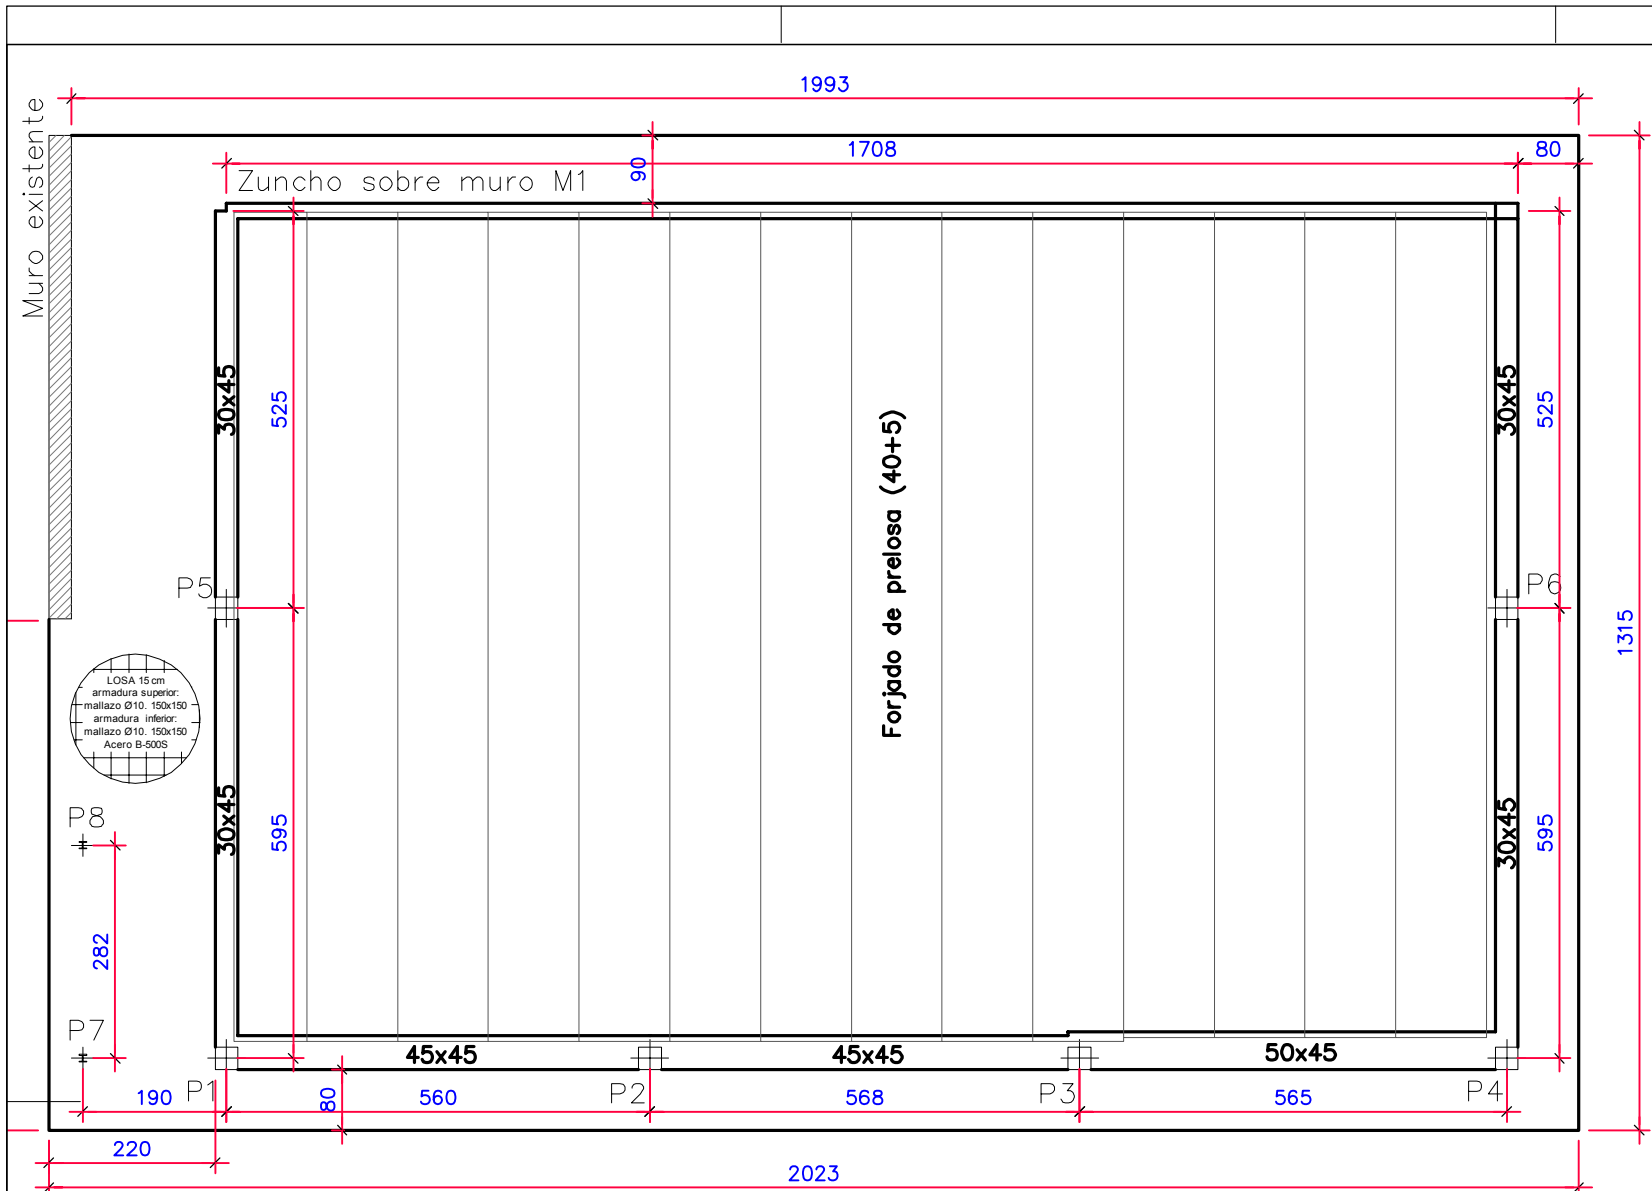

## FORJADO CUBIERTA

| P1, P2, P3, P4, P5, P6                                                                                                                                                                                                                                                                                                                                                                                                                                                                                                                                |    | P7, P8           |  |  |-------------------------------------------------------------------------------------------------------------------------------------------------------------------------------------------------------------------------------------------------------------------------------------------------------------------------------------------------------------------------------------------------------------------------------------------------------------------------------------------------------------------------------------------------------|----|------------------|--|--|----------------|--|--|--------------|--|--|----------------|----|-----------------|-----------|----|----|----------|----|----|--------|----|---|----------|---|---|--------------------------------------------------------------------------------------------------------------------|
| <div>4ø16</div> <div></div> <div>1ø6(102)</div> <table><tr><td colspan="3">Arm. Long.: 4ø16</td></tr><tr><td colspan="3">Arranque: 4ø16</td></tr><tr><td colspan="3">Estribos: ø6</td></tr><tr><td>Intervalo (cm)</td><td>Nº</td><td>Separación (cm)</td></tr><tr><td>355 a 450</td><td>10</td><td>10</td></tr><tr><td>60 a 355</td><td>20</td><td>15</td></tr><tr><td>0 a 60</td><td>10</td><td>6</td></tr><tr><td>Arranque</td><td>3</td><td>-</td></tr></table> |    | Arm. Long.: 4ø16 |  |  | Arranque: 4ø16 |  |  | Estribos: ø6 |  |  | Intervalo (cm) | Nº | Separación (cm) | 355 a 450 | 10 | 10 | 60 a 355 | 20 | 15 | 0 a 60 | 10 | 6 | Arranque | 3 | - | <div></div> <div>HE 100 B</div> |
| Arm. Long.: 4ø16                                                                                                                                                                                                                                                                                                                                                                                                                                                                                                                                      |    |                  | Arranque: 4ø16                                                                                                                                                                                                                                                                                                                                                                                                                                                                                                                                        |    |                  | Estribos: ø6                                                                                                                                                                                                                                                                                                                                                                                                                                                                                                                                          |    |                  | Intervalo (cm)                                                                                                                                                                                                                                                                                                                                                                                                                                                                                                                                        | Nº | Separación (cm)  |  |  | 355 a 450                                                                                                                                                                                                                                                                                                                                                                                                                                                                                                                                             | 10 | 10               |  |  | 60 a 355                                                                                                                                                                                                                                                                                                                                                                                                                                                                                                                                              | 20 | 15               |  |  | 0 a 60                                                                                                                                                                                                                                                                                                                                                                                                                                                                                                                                                | 10 | 6                |  |  | Arranque                                                                                                                                                                                                                                                                                                                                                                                                                                                                                                                                              | 3  | -                |  |  
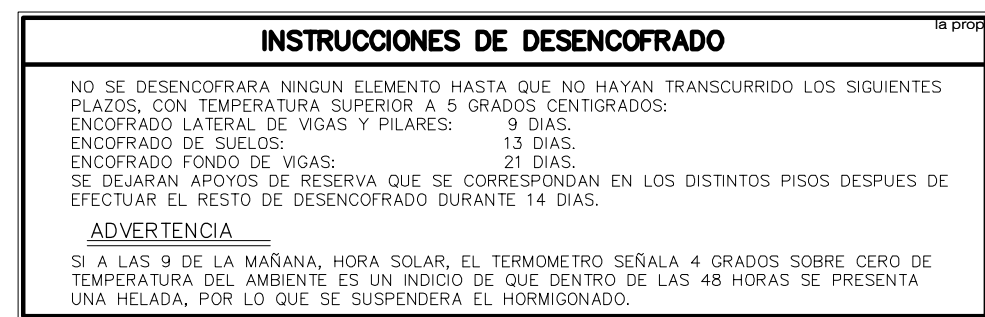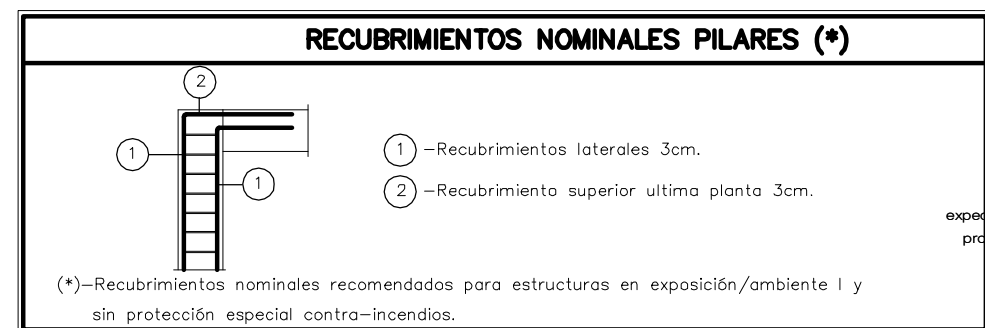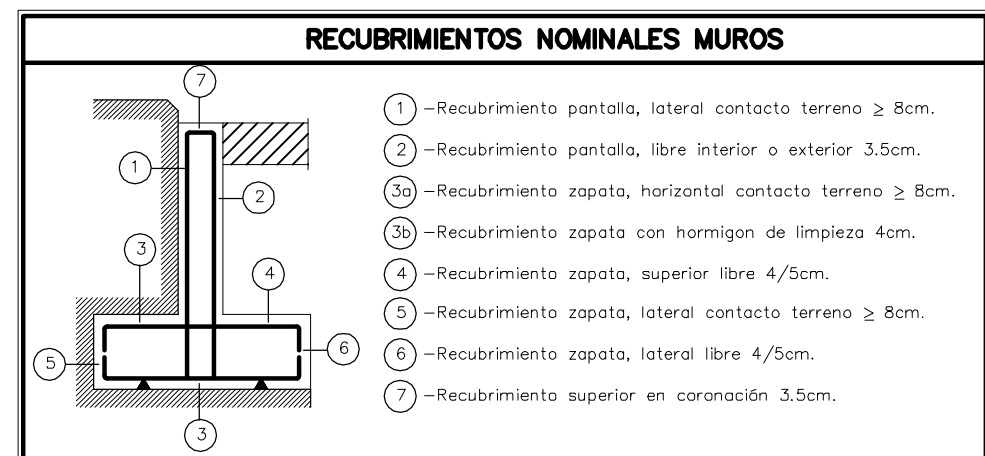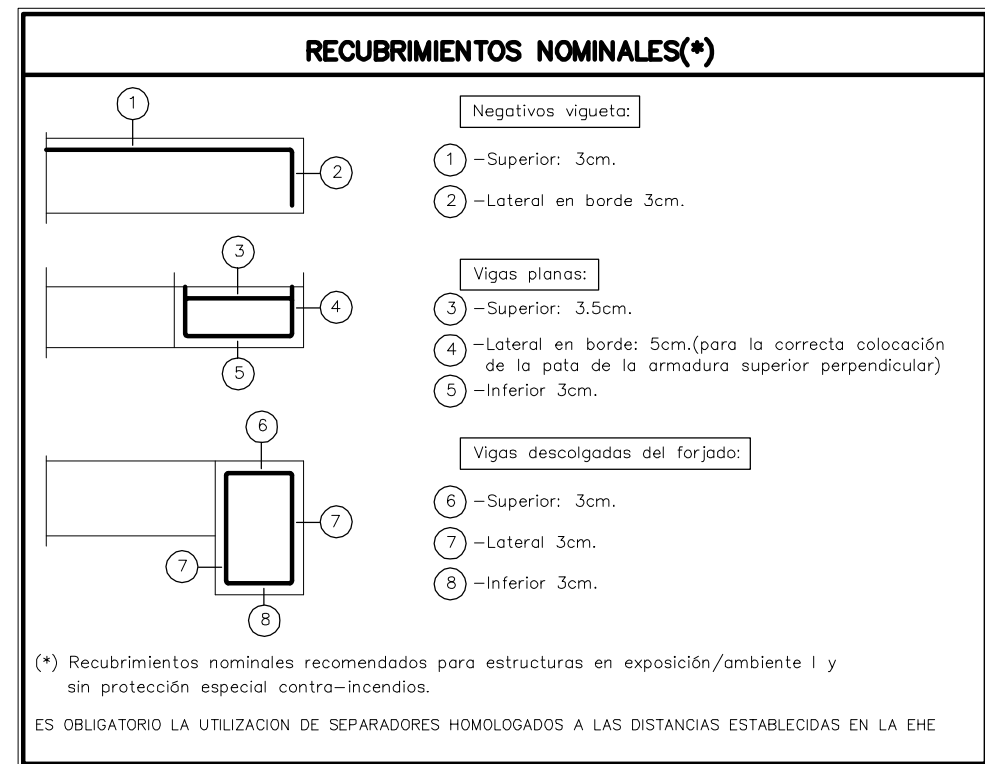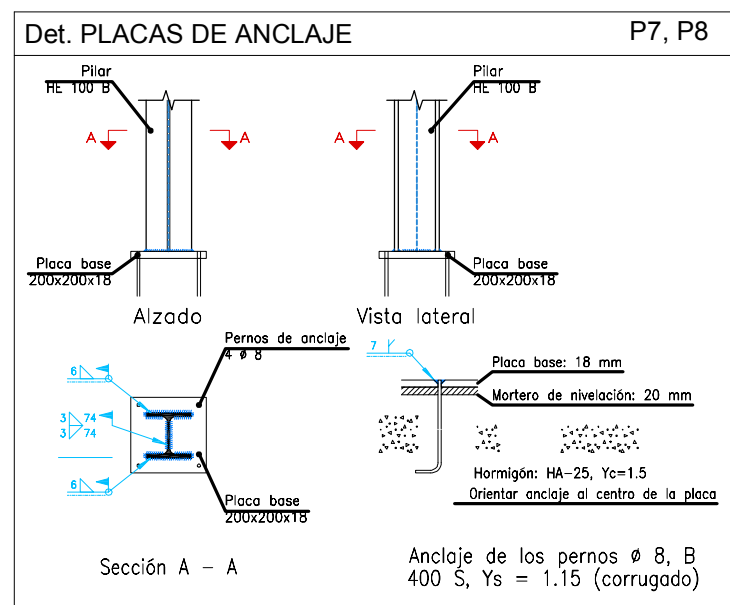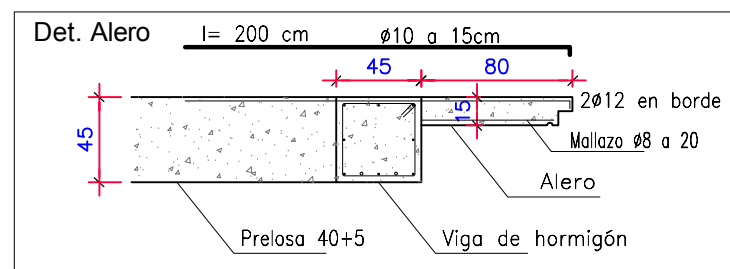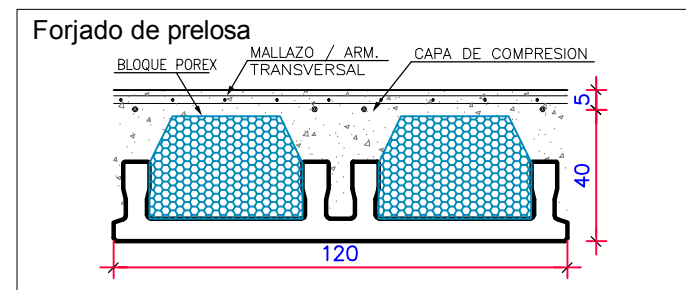

Proyecto de Ejecución de Sala Multiusos  
Instalaciones Deportivas Municipales de Artajona

E-02  
Estructura  
Forjado techo Planta Baja  
escala: 1/100

1025/21  
Sala Multiusos  
Complejo Polideportivo Municipal  
Artajona

Proyecto de Ejecución


junio 2022

Ayuntamiento de Artajona - Artaxoako Udala


victormierarquitecto

Alfonso El Batallador, 2  
31007 Pamplona  
Tfno.: 948.196341  
E-mail: victormier@coavm.org


Victor M. Mier Mendikotia  
arquitecto

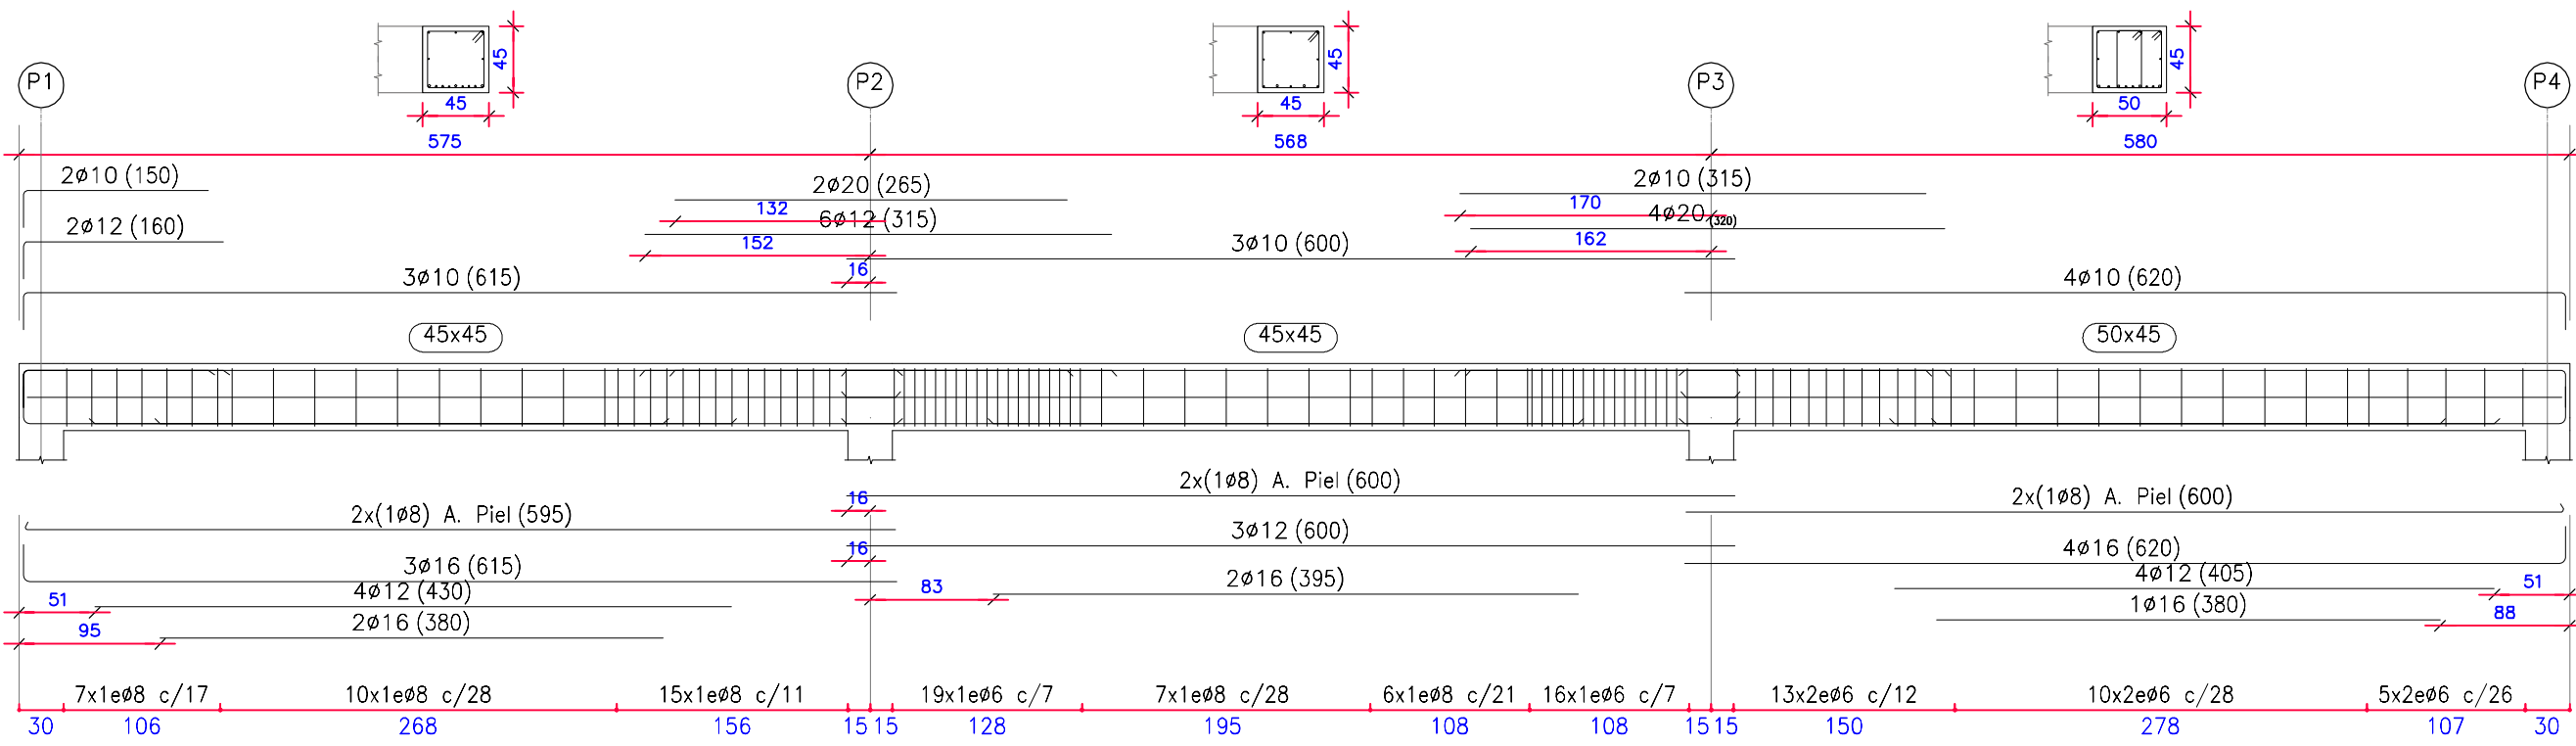

Pórtico 1

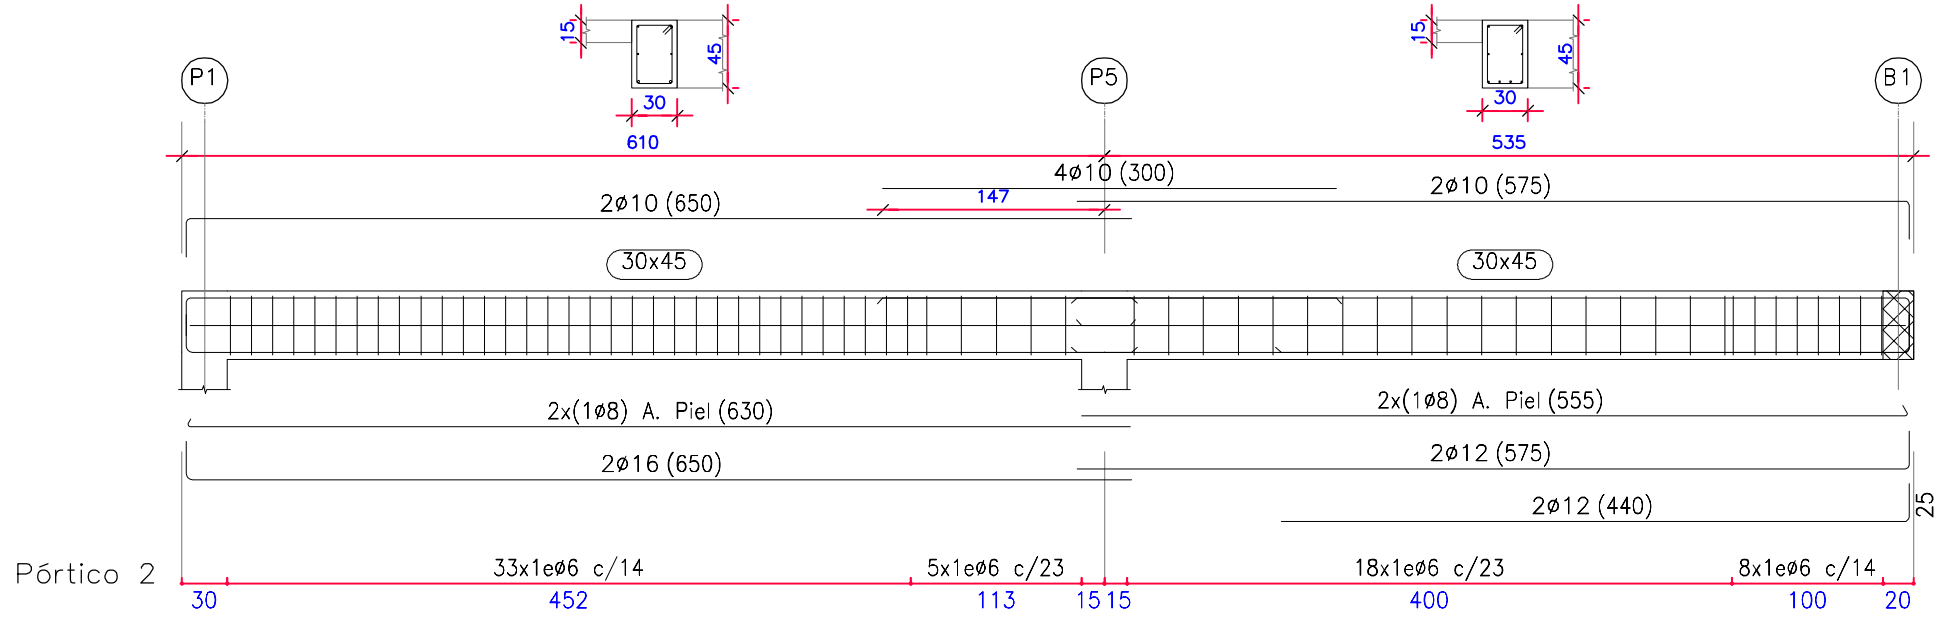

Pórtico 2

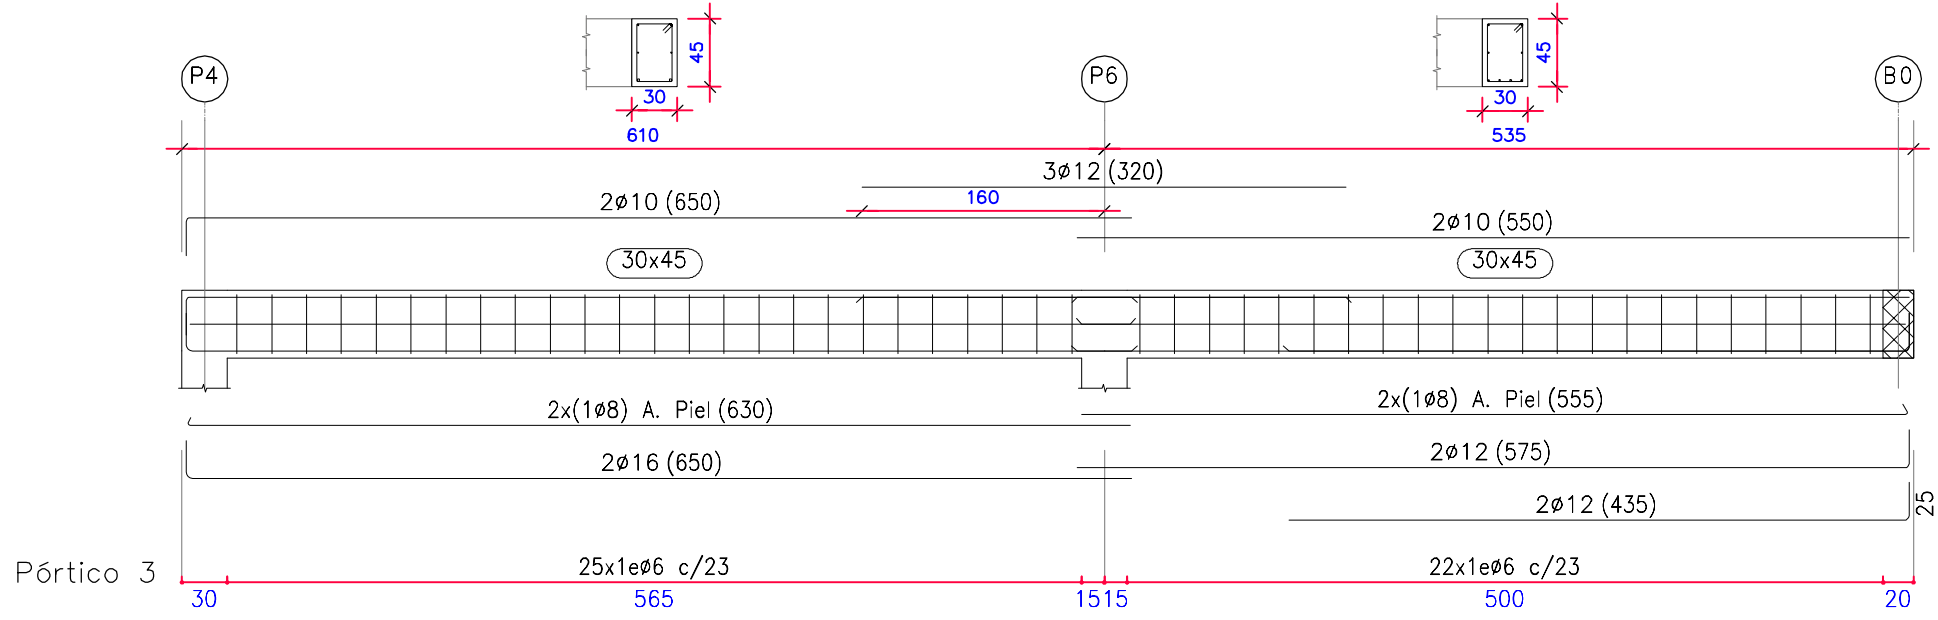

Pórtico 3

Proyecto de Ejecución de Sala Multiusos  
Instalaciones Deportivas Municipales de Artajona

## E-03

Estructura  
Armado vigas

escala: 1/50


|              |                                                                |
|--------------|----------------------------------------------------------------|
| expediente   | 1025/21                                                        |
| proyecto     | Sala Multiusos<br>Complejo Polideportivo Municipal<br>Artajona |
| fase         | Proyecto de Ejecución                                          |
| fecha        | junio 2022                                                     |
| la propiedad |                                                                |



victormierarquitecto

Alfonso El Batallador, 2  
31007 Pamplona  
Tfno.: 948.196341  
E-mail: victormier@coavn.org

Victor M. Mier Mendibachia  
arquitecto

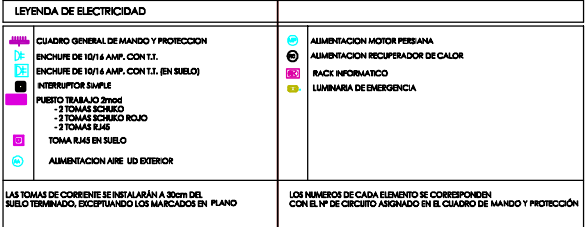

NOTA: LA UBICACIÓN DE LOS SERVICIOS EXISTENTES EN EL LOCAL, ES APROXIMADA A VERIFICAR EN OBRA

|                                                                                     |                                                                                     |                                                                                                                                                         |
|-------------------------------------------------------------------------------------|-------------------------------------------------------------------------------------|---------------------------------------------------------------------------------------------------------------------------------------------------------|
|  |  | <b>Modelo:</b> DOWNLIGHT RNP, LED 8PC<br><b>Color:</b> BLANCO<br><b>Lamparas:</b> LED 36W - 8000K<br><b>Bluetooth:</b> 0123456789<br><b>Unidades:</b> 8 |
|                                                                                     |  | <b>Modelo:</b> DOWNLIGHT RNP, LED 8PC<br><b>Color:</b> BLANCO<br><b>Lamparas:</b> LED 36W - 8000K<br><b>Bluetooth:</b> 0123456789<br><b>Unidades:</b> 8 |
|                                                                                     |  | <b>Modelo:</b> DOWNLIGHT RNP, LED 8PC<br><b>Color:</b> BLANCO<br><b>Lamparas:</b> LED 36W - 8000K<br><b>Bluetooth:</b> 0123456789<br><b>Unidades:</b> 8 |
|                                                                                     |  | <b>Modelo:</b> DOWNLIGHT RNP, LED 8PC<br><b>Color:</b> BLANCO<br><b>Lamparas:</b> LED 36W - 8000K<br><b>Bluetooth:</b> 0123456789<br><b>Unidades:</b> 8 |
|                                                                                     |  | <b>Modelo:</b> DOWNLIGHT RNP, LED 8PC<br><b>Color:</b> BLANCO<br><b>Lamparas:</b> LED 36W - 8000K<br><b>Bluetooth:</b> 0123456789<br><b>Unidades:</b> 8 |
|  |  | <b>Modelo:</b> DOWNLIGHT RNP, LED 8PC<br><b>Color:</b> BLANCO<br><b>Lamparas:</b> LED 36W - 8000K<br><b>Bluetooth:</b> 0123456789<br><b>Unidades:</b> 8 |
|                                                                                     |  | <b>Modelo:</b> DOWNLIGHT RNP, LED 8PC<br><b>Color:</b> BLANCO<br><b>Lamparas:</b> LED 36W - 8000K<br><b>Bluetooth:</b> 0123456789<br><b>Unidades:</b> 8 |
|                                                                                     |  | <b>Modelo:</b> DOWNLIGHT RNP, LED 8PC<br><b>Color:</b> BLANCO<br><b>Lamparas:</b> LED 36W - 8000K<br><b>Bluetooth:</b> 0123456789<br><b>Unidades:</b> 8 |
|                                                                                     |  | <b>Modelo:</b> DOWNLIGHT RNP, LED 8PC<br><b>Color:</b> BLANCO<br><b>Lamparas:</b> LED 36W - 8000K<br><b>Bluetooth:</b> 0123456789<br><b>Unidades:</b> 8 |
|                                                                                     |  | <b>Modelo:</b> DOWNLIGHT RNP, LED 8PC<br><b>Color:</b> BLANCO<br><b>Lamparas:</b> LED 36W - 8000K<br><b>Bluetooth:</b> 0123456789<br><b>Unidades:</b> 8 |
|  |  | <b>Modelo:</b> DOWNLIGHT RNP, LED 8PC<br><b>Color:</b> BLANCO<br><b>Lamparas:</b> LED 36W - 8000K<br><b>Bluetooth:</b> 0123456789<br><b>Unidades:</b> 8 |
|                                                                                     |  | <b>Modelo:</b> DOWNLIGHT RNP, LED 8PC<br><b>Color:</b> BLANCO<br><b>Lamparas:</b> LED 36W - 8000K<br><b>Bluetooth:</b> 0123456789<br><b>Unidades:</b> 8 |
|                                                                                     |  | <b>Modelo:</b> DOWNLIGHT RNP, LED 8PC<br><b>Color:</b> BLANCO<br><b>Lamparas:</b> LED 36W - 8000K<br><b>Bluetooth:</b> 0123456789<br><b>Unidades:</b> 8 |
|                                                                                     |  | <b>Modelo:</b> DOWNLIGHT RNP, LED 8PC<br><b>Color:</b> BLANCO<br><b>Lamparas:</b> LED 36W - 8000K<br><b>Bluetooth:</b> 0123456789<br><b>Unidades:</b> 8 |
|                                                                                     |  | <b>Modelo:</b> DOWNLIGHT RNP, LED 8PC<br><b>Color:</b> BLANCO<br><b>Lamparas:</b> LED 36W - 8000K<br><b>Bluetooth:</b> 0123456789<br><b>Unidades:</b> 8 |

## Proyecto de Ejecución de Sala Multiusos Instalaciones Deportivas Municipales de Artajona

1-01

## Instalación eléctrica Iluminación y fuerza

escala: 1/100

|            |         |
|------------|---------|
| expediente | 1025/21 |
|------------|---------|

|          |                                                                |
|----------|----------------------------------------------------------------|
| proyecto | Sala Multiusos<br>Complejo Polideportivo Municipal<br>Artajona |
|----------|----------------------------------------------------------------|

|      |                       |
|------|-----------------------|
| fase | Proyecto de Ejecución |
|------|-----------------------|

|       |            |
|-------|------------|
| Fecha | junio 2022 |
|-------|------------|


la propiedad



victormierarquitecto

Alfonso El Batallador, 2  
31007 Pamplona  
Tfno.: 948.196341  
E-mail: victormier@coavn.org

Victor M. Mier Mendiachía  
arquitecto

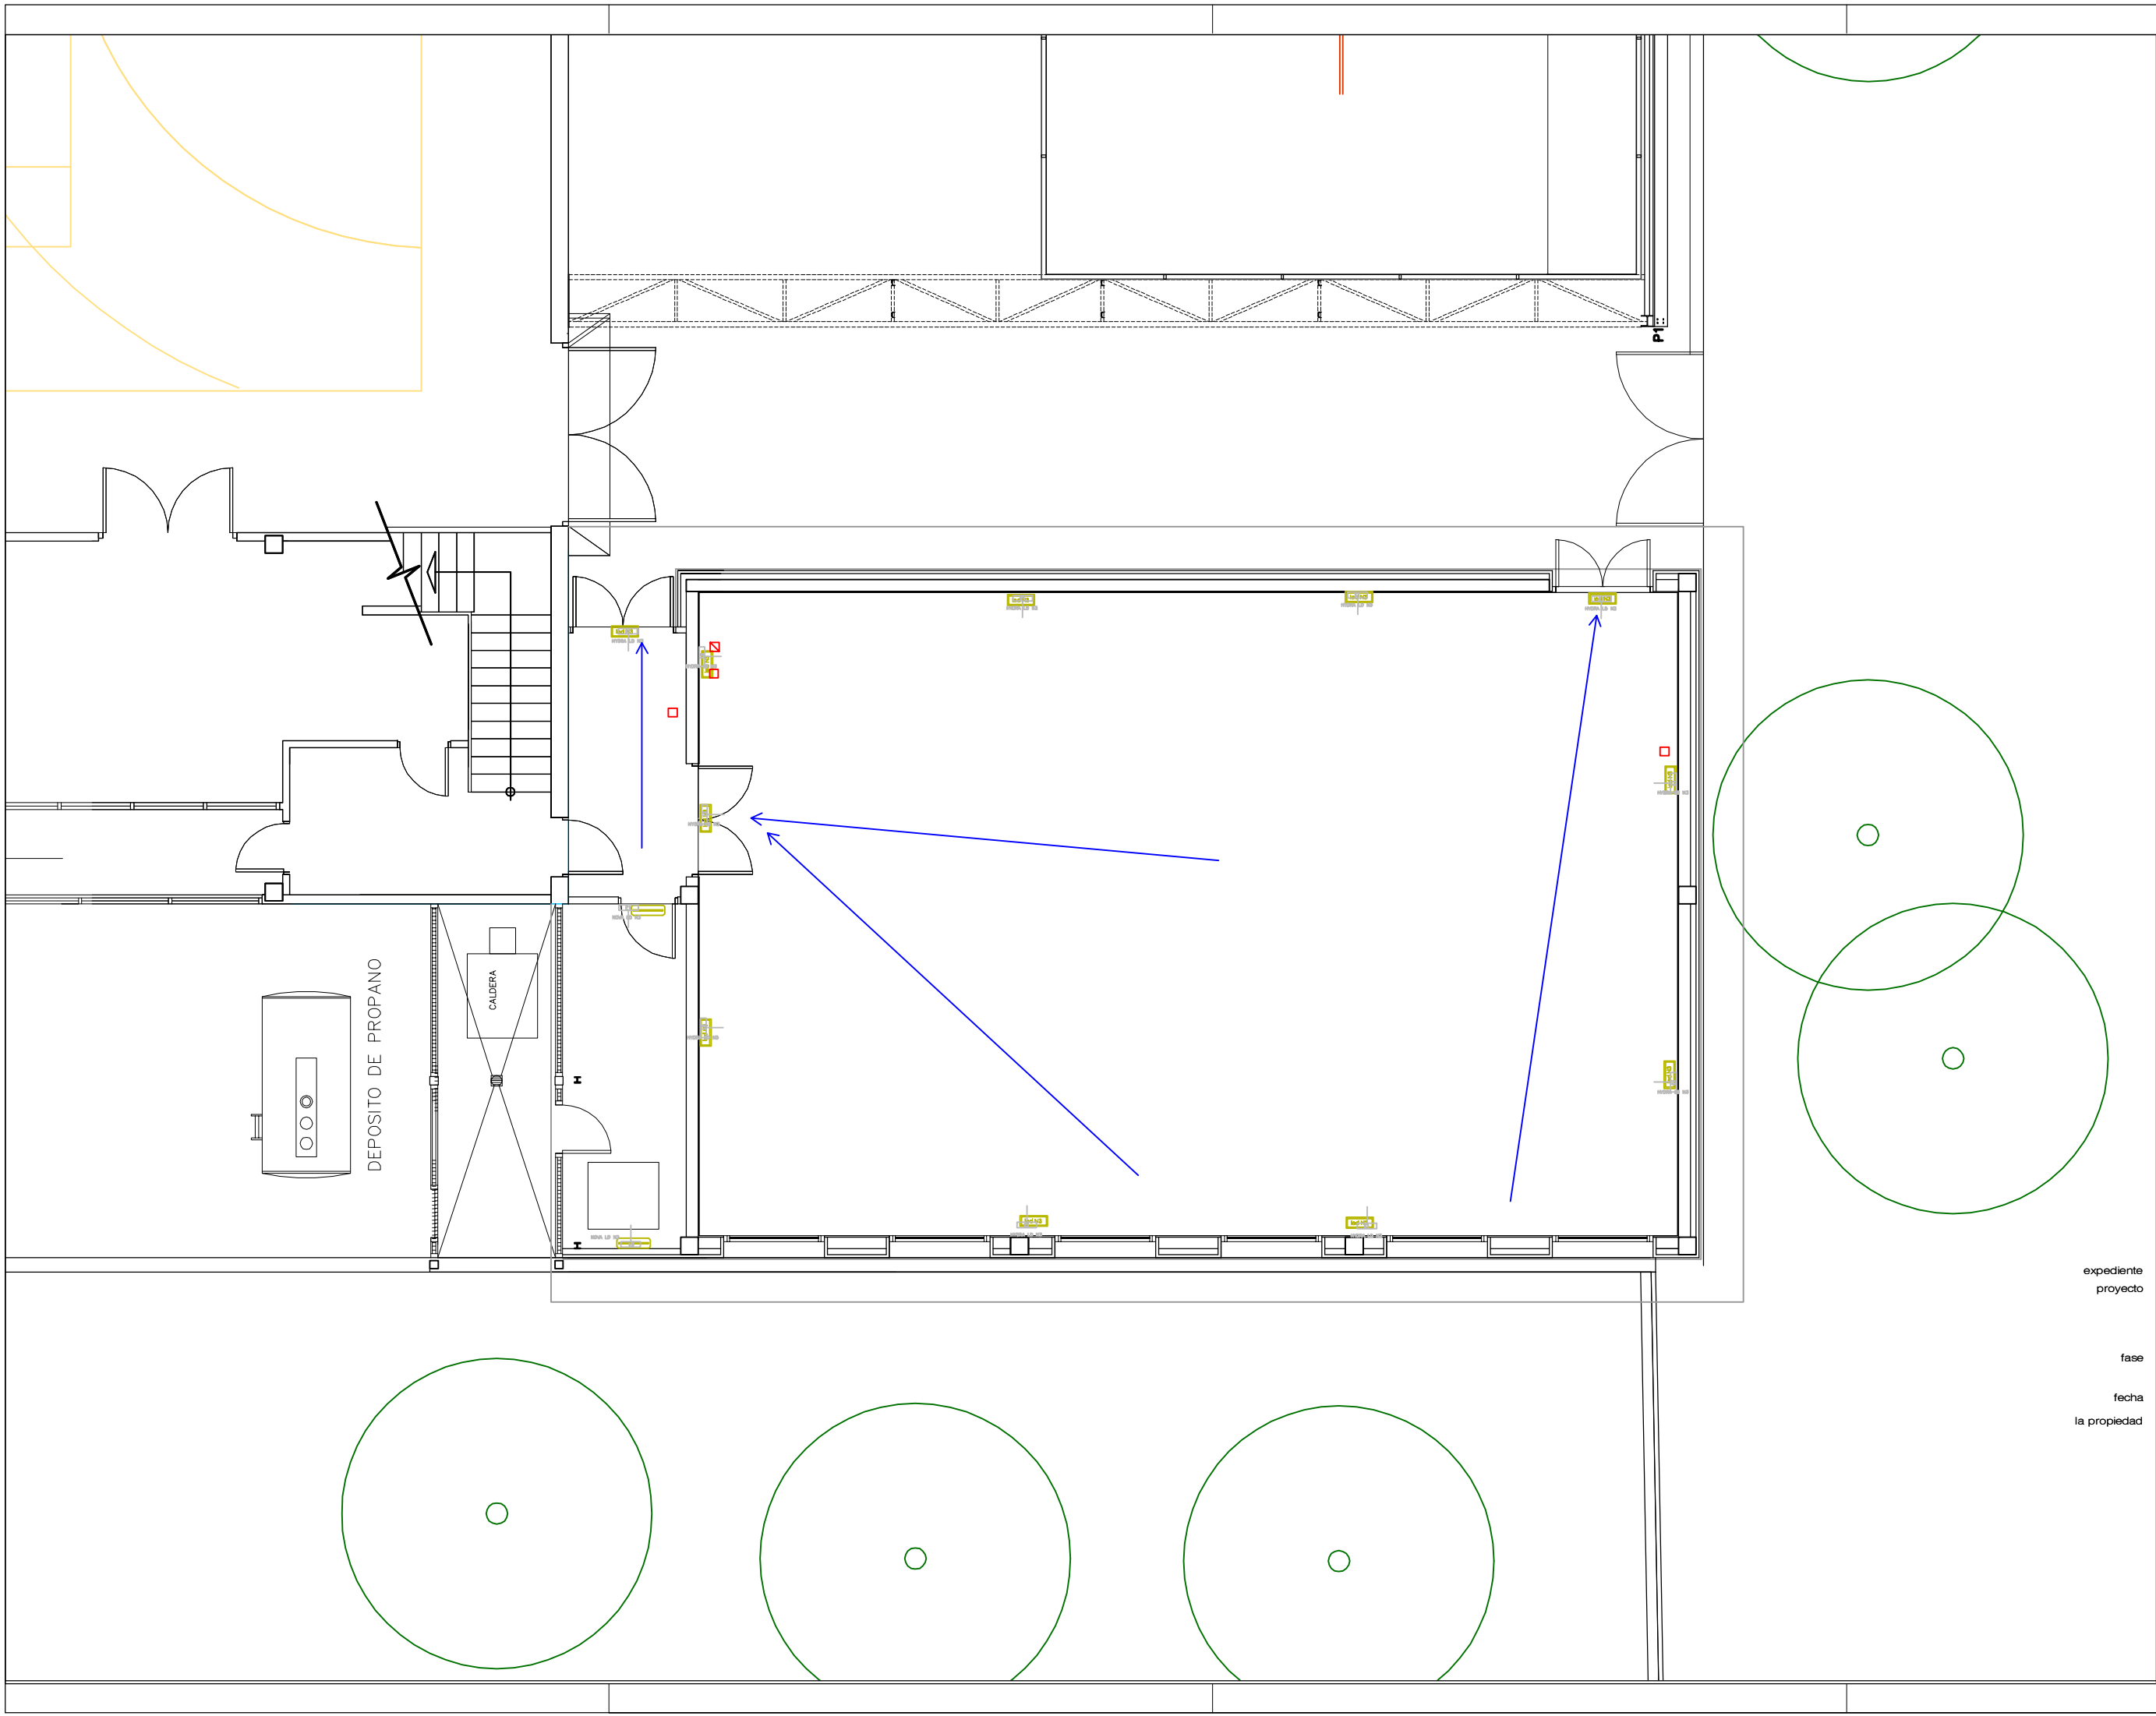

LEYENDA

- PUNTO DE SEGURIDAD
- RECORRIDO DE EVACUACIÓN
- HYDRA LD N6 HYDRA LD N6

Proyecto de Ejecución de Sala Multiusos  
Instalaciones Deportivas Municipales de Artajona

I-02

Instalación eléctrica  
Iluminación emergencia  
escala: 1/100



|              |                                                                |
|--------------|----------------------------------------------------------------|
| expediente   | 1025/21                                                        |
| proyecto     | Sala Multiusos<br>Complejo Polideportivo Municipal<br>Artajona |
| fase         | Proyecto de Ejecución                                          |
| fecha        | junio 2022                                                     |
| la propiedad |                                                                |



victormierarquitecto

Alfonso El Batallador, 2  
31007 Pamplona  
Tfno.: 948.196341  
E-mail: victormier@coavm.org

Victor M. Mier Mendibutxia  
arquitecto

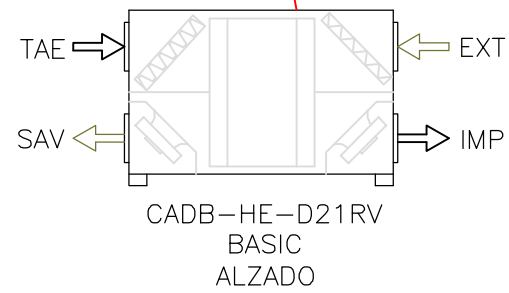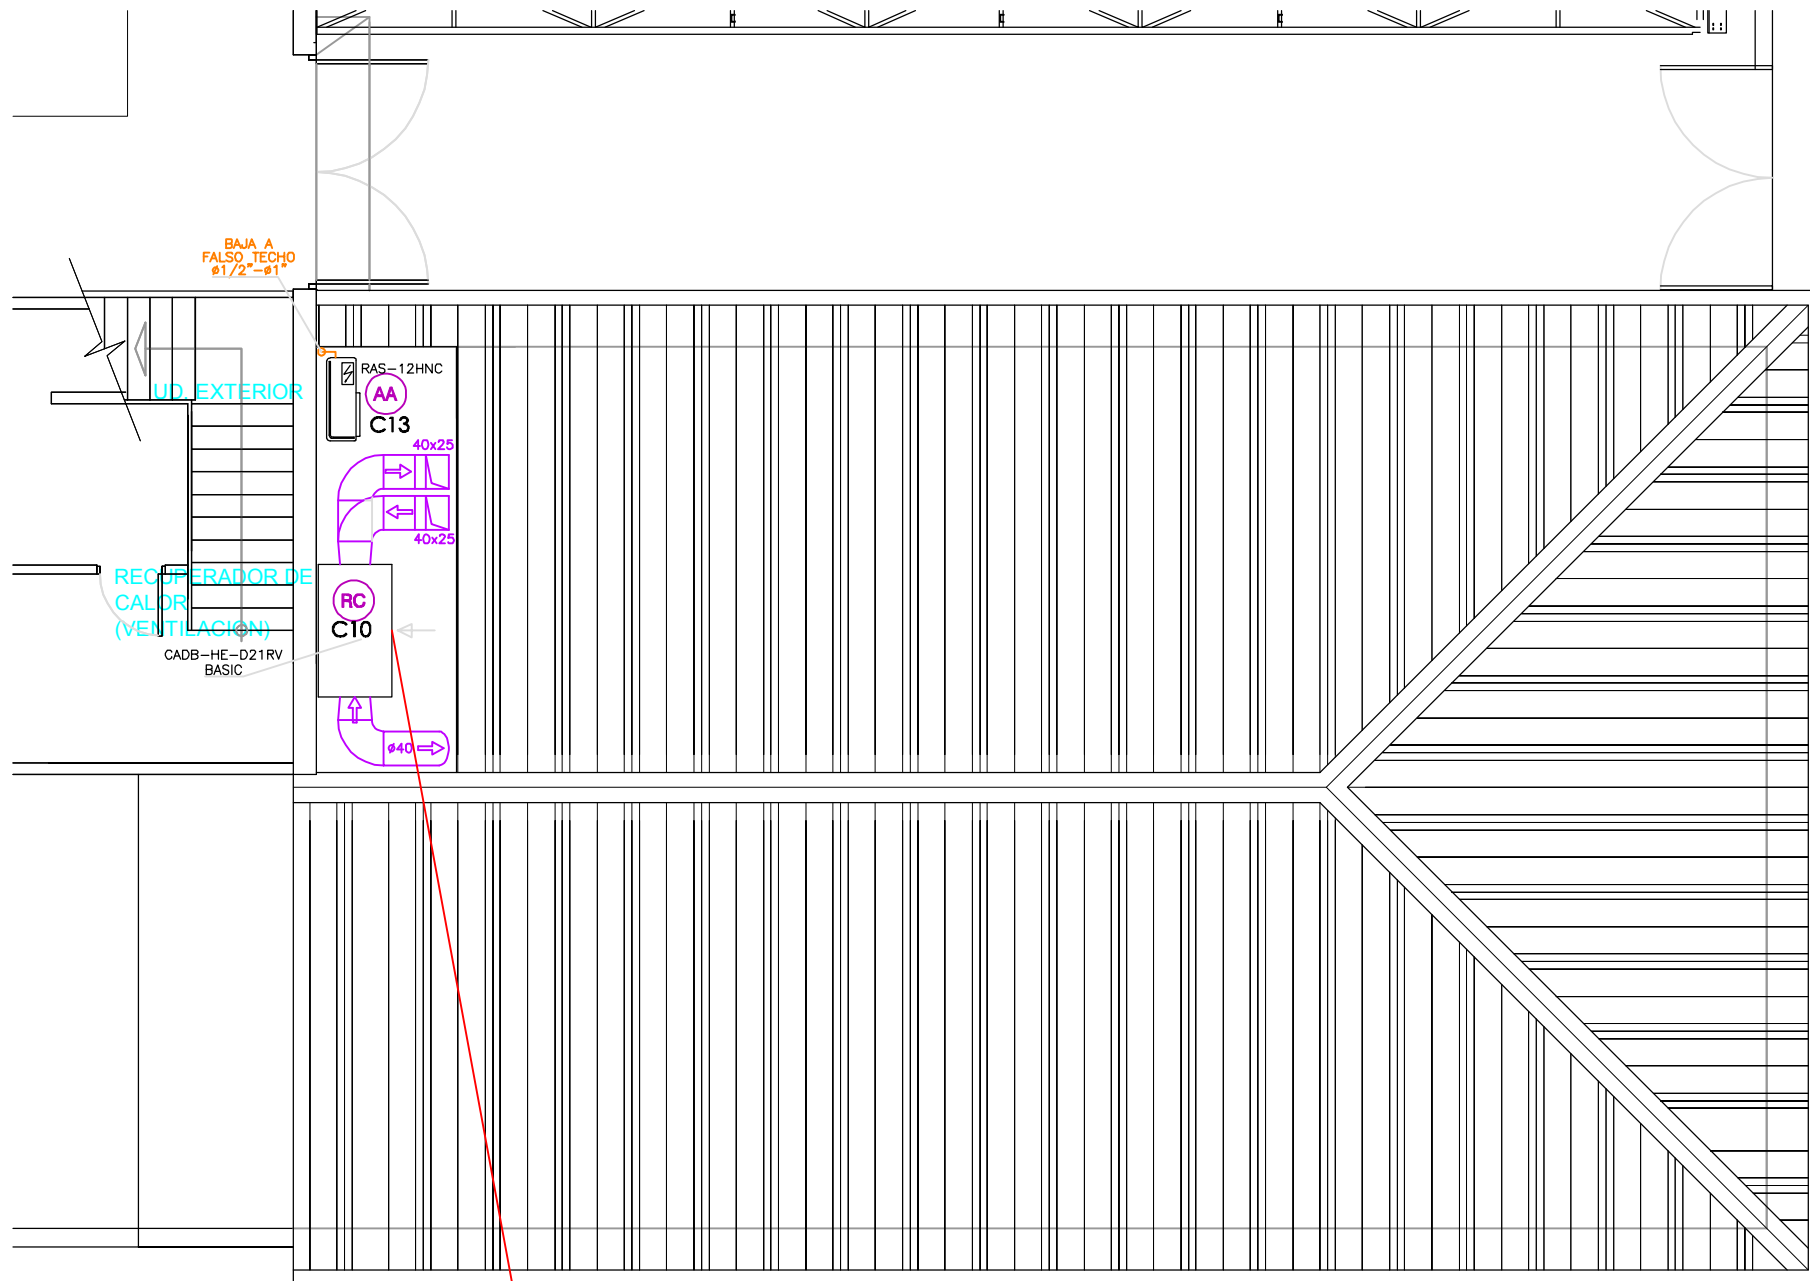

Proyecto de Ejecución de Sala Multiusos  
Instalaciones Deportivas Municipales de Artajona

I-03  
Instalación eléctrica  
Receptores en cubierta  
escala: 1/100


|              |                                                                |
|--------------|----------------------------------------------------------------|
| expediente   | 1025/21                                                        |
| proyecto     | Sala Multiusos<br>Complejo Polideportivo Municipal<br>Artajona |
| fase         | Proyecto de Ejecución                                          |
| fecha        | junio 2022                                                     |
| la propiedad |                                                                |



victormierarquitecto

Alfonso El Batallador, 2  
31007 Pamplona  
Tfno.: 948.196341  
E-mail: victormier@coavm.org

Victor M. Mier Mendia  
arquitecto

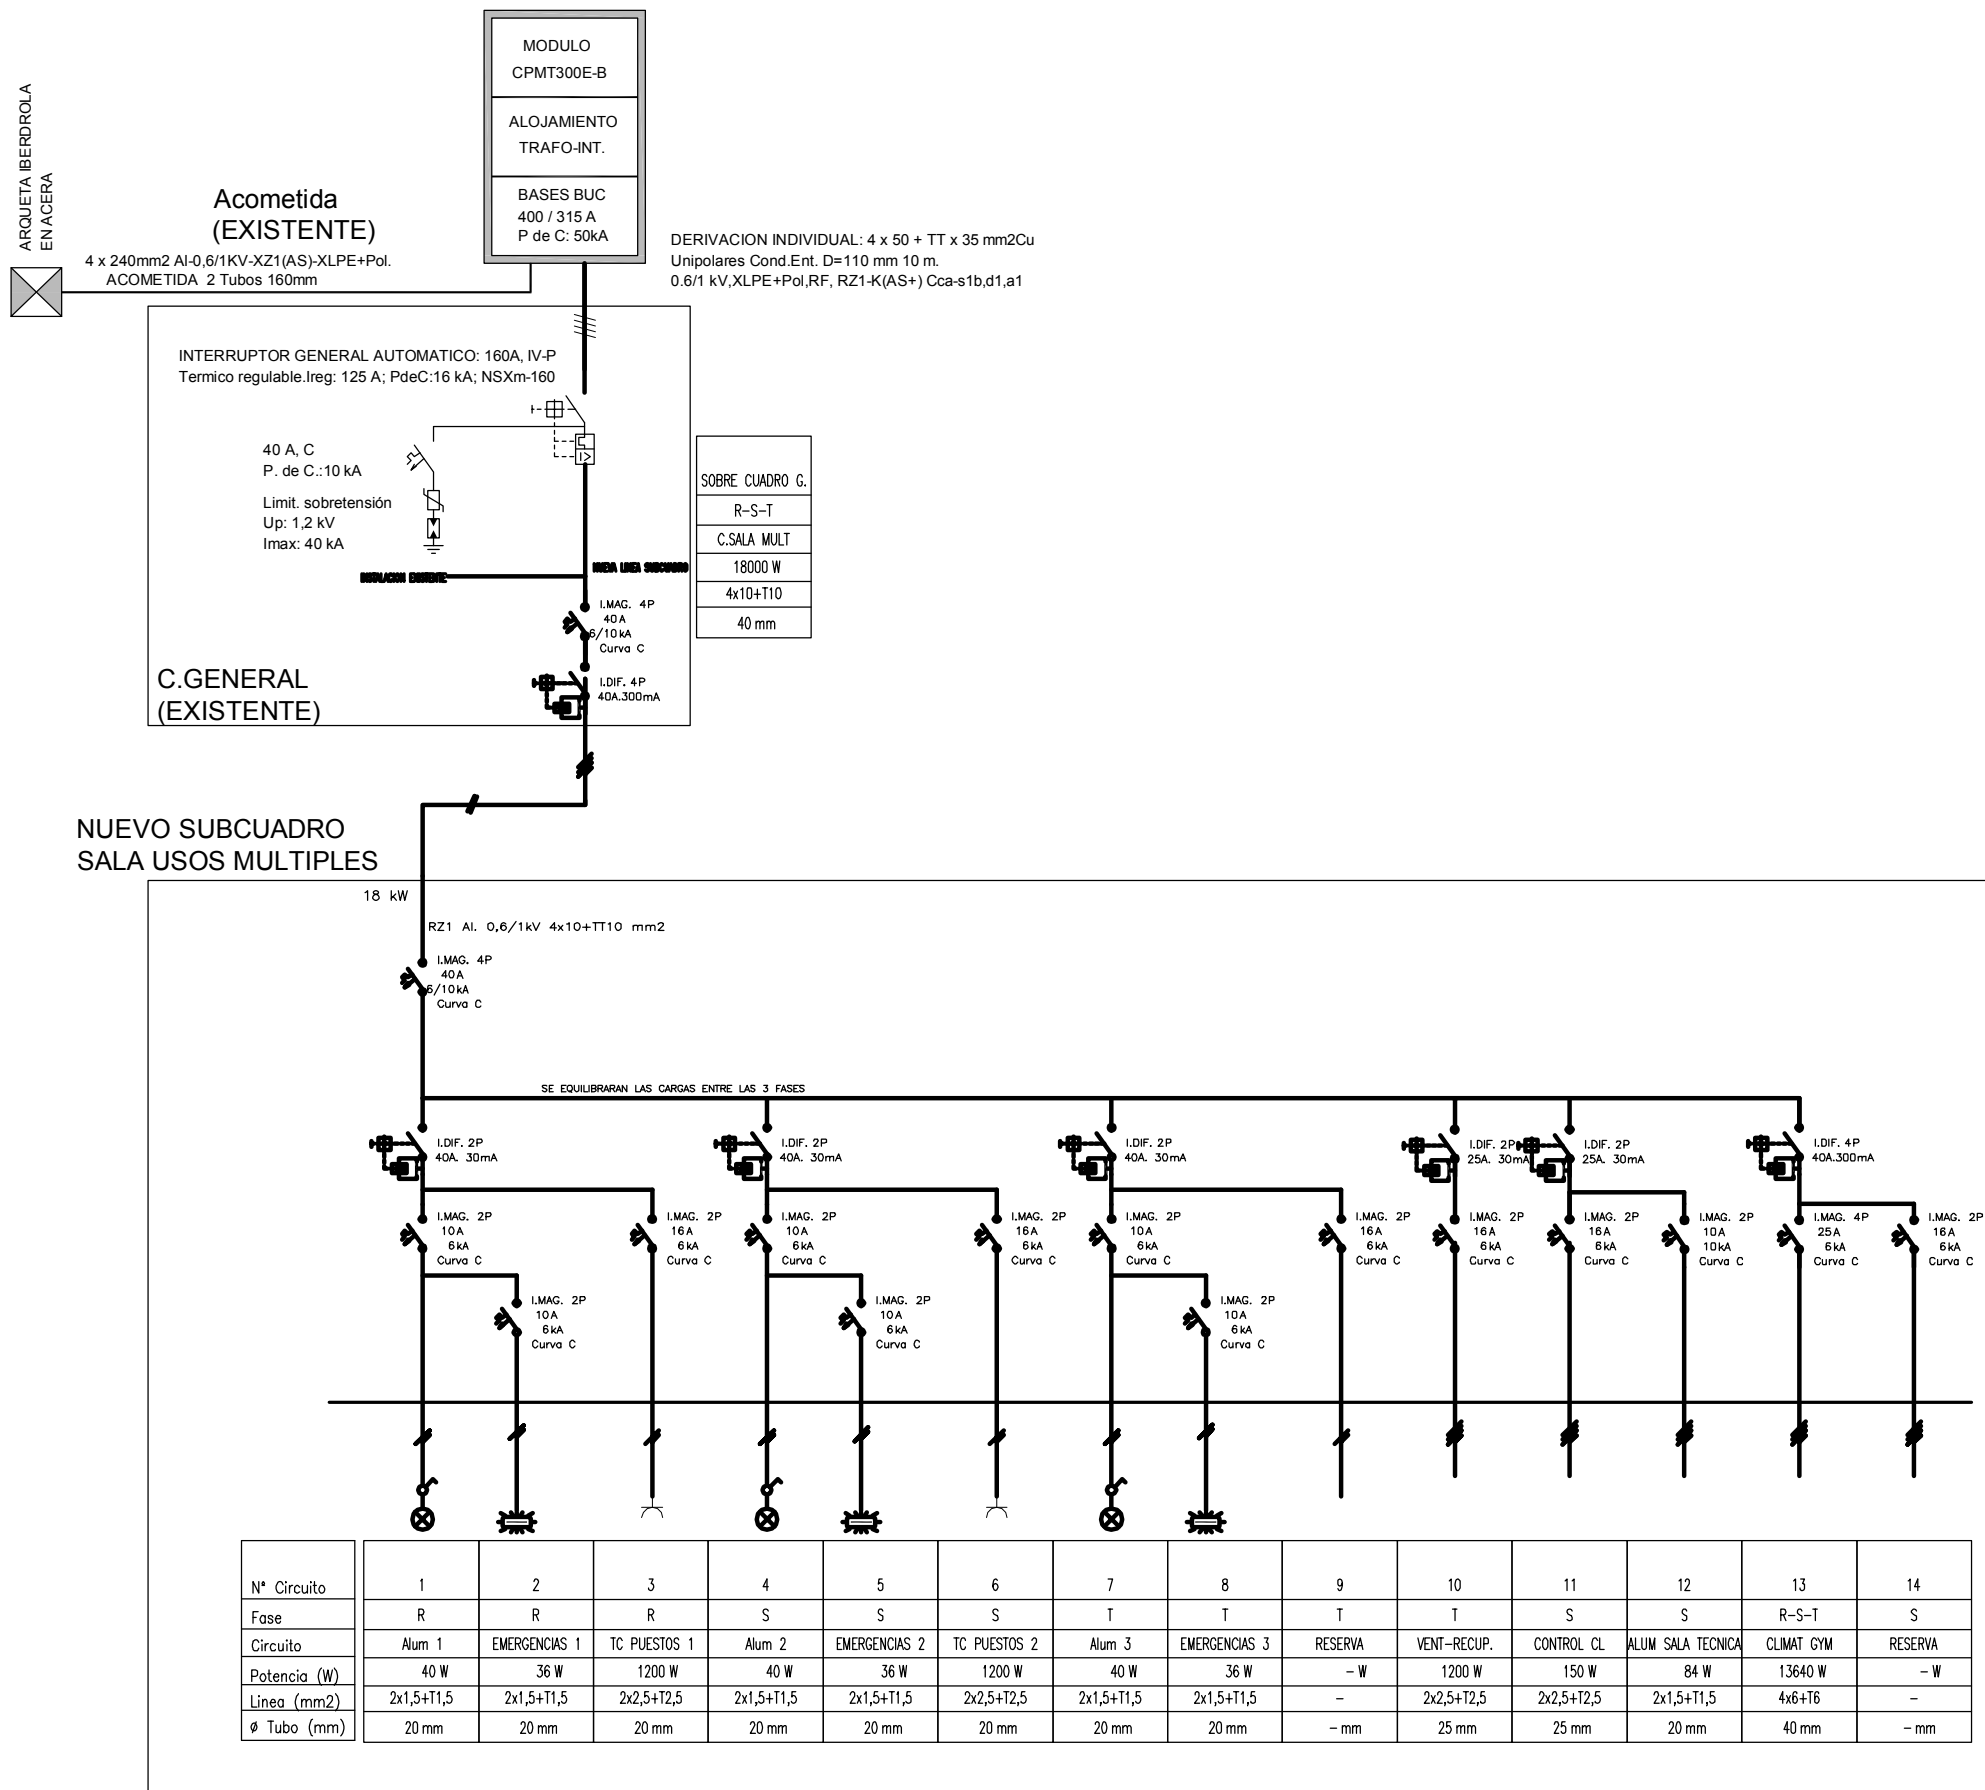

Proyecto de Ejecución de Sala Multiusos  
Instalaciones Deportivas Municipales de Artajona

## I-04

Instalación eléctrica  
Esquema unifilar

escala: 1/100


|              |                                                                |
|--------------|----------------------------------------------------------------|
| expediente   | 1025/21                                                        |
| proyecto     | Sala Multiusos<br>Complejo Polideportivo Municipal<br>Artajona |
| fase         | Proyecto de Ejecución                                          |
| fecha        | junio 2022                                                     |
| la propiedad |                                                                |



victormierarquitecto

Alfonso El Batallador, 2  
31007 Pamplona  
Tfno.: 948.196341  
E-mail: victormier@coavm.org

Victor M. Mier Mendikotzia  
arquitecto

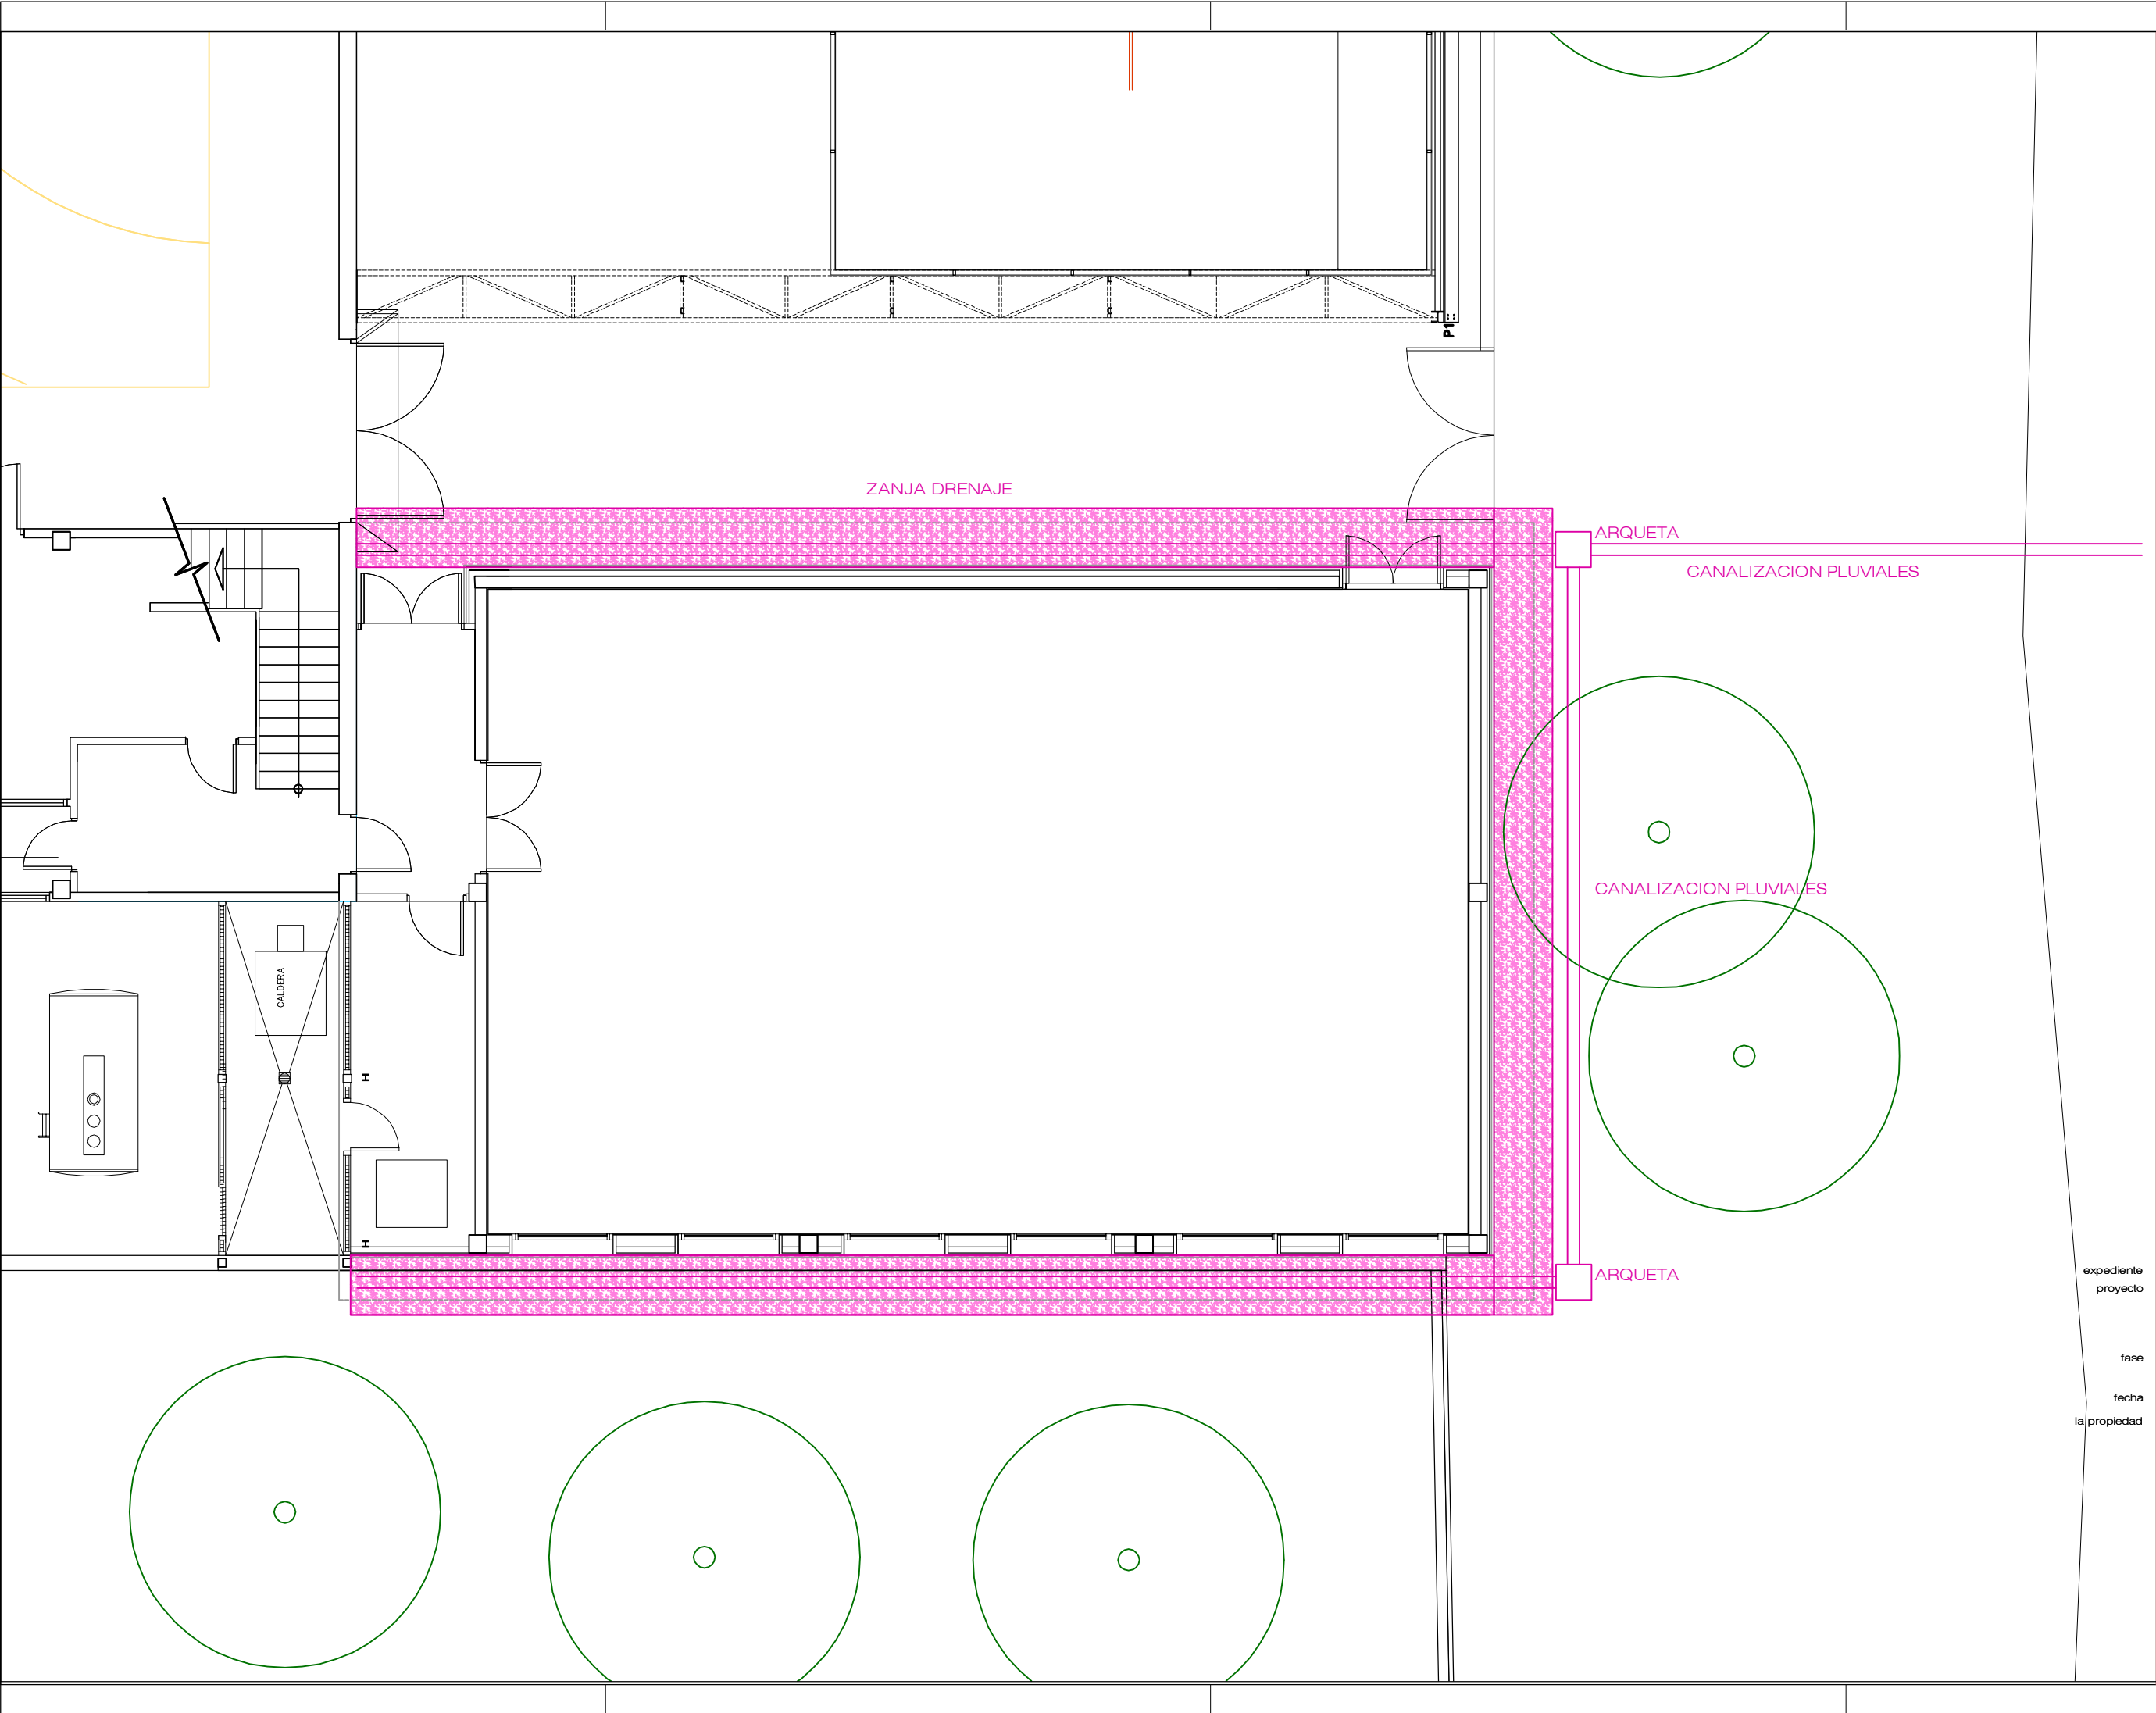

Proyecto de Ejecución de Sala Multiusos  
Instalaciones Deportivas Municipales de Artajona

I-05  
Saneamiento - Pluviales

escala: 1/100

|              |                                                                |
|--------------|----------------------------------------------------------------|
| expediente   | 1025/21                                                        |
| proyecto     | Sala Multiusos<br>Complejo Polideportivo Municipal<br>Artajona |
| fase         | Proyecto de Ejecución                                          |
| fecha        | junio 2022                                                     |
| la propiedad |                                                                |



victormierarquitecto

Alfonso El Batallador, 2  
31007 Pamplona  
Tfno.: 948.196341  
E-mail: victormier@coavm.org

Victor M. Mier Mendikotzia  
arquitecto