


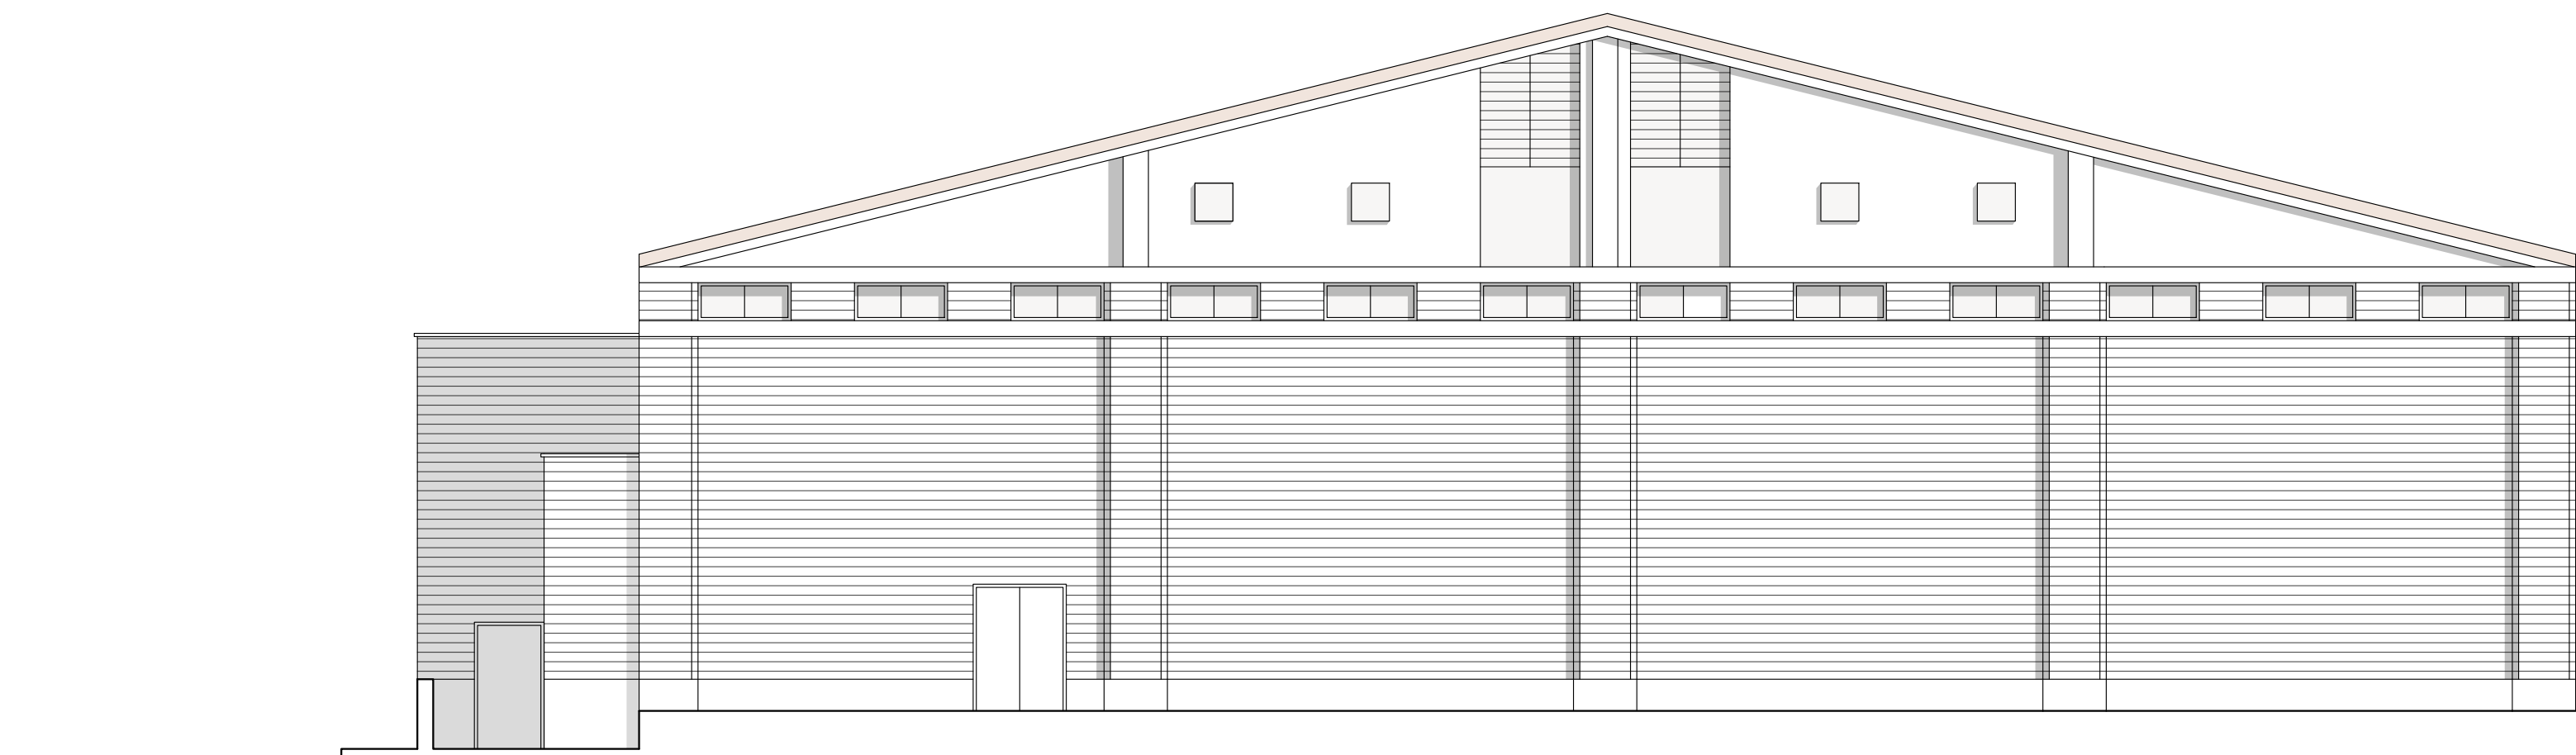

ALZADO OESTE



ALZADO ESTE



ALZADO SUR



ALZADO NORTE



AYUNTAMIENTO DE LA VILLA
DE CARCASTILLO

PROYECTO EJECUCIÓN
PABELLÓN POLIDEPORTIVO
ACCESIBILIDAD Y SALAS DE GIMNASIO Y ACTIVIDADES

ALZADOS
ESTADO ACTUAL




ESCALA
1/100

02


Redactado por el arquitecto
FRANCISCO JAVIER RECALDE MUGUETA - COAVN: 1604

DICIEMBRE 2024

SECCIÓN GENERAL

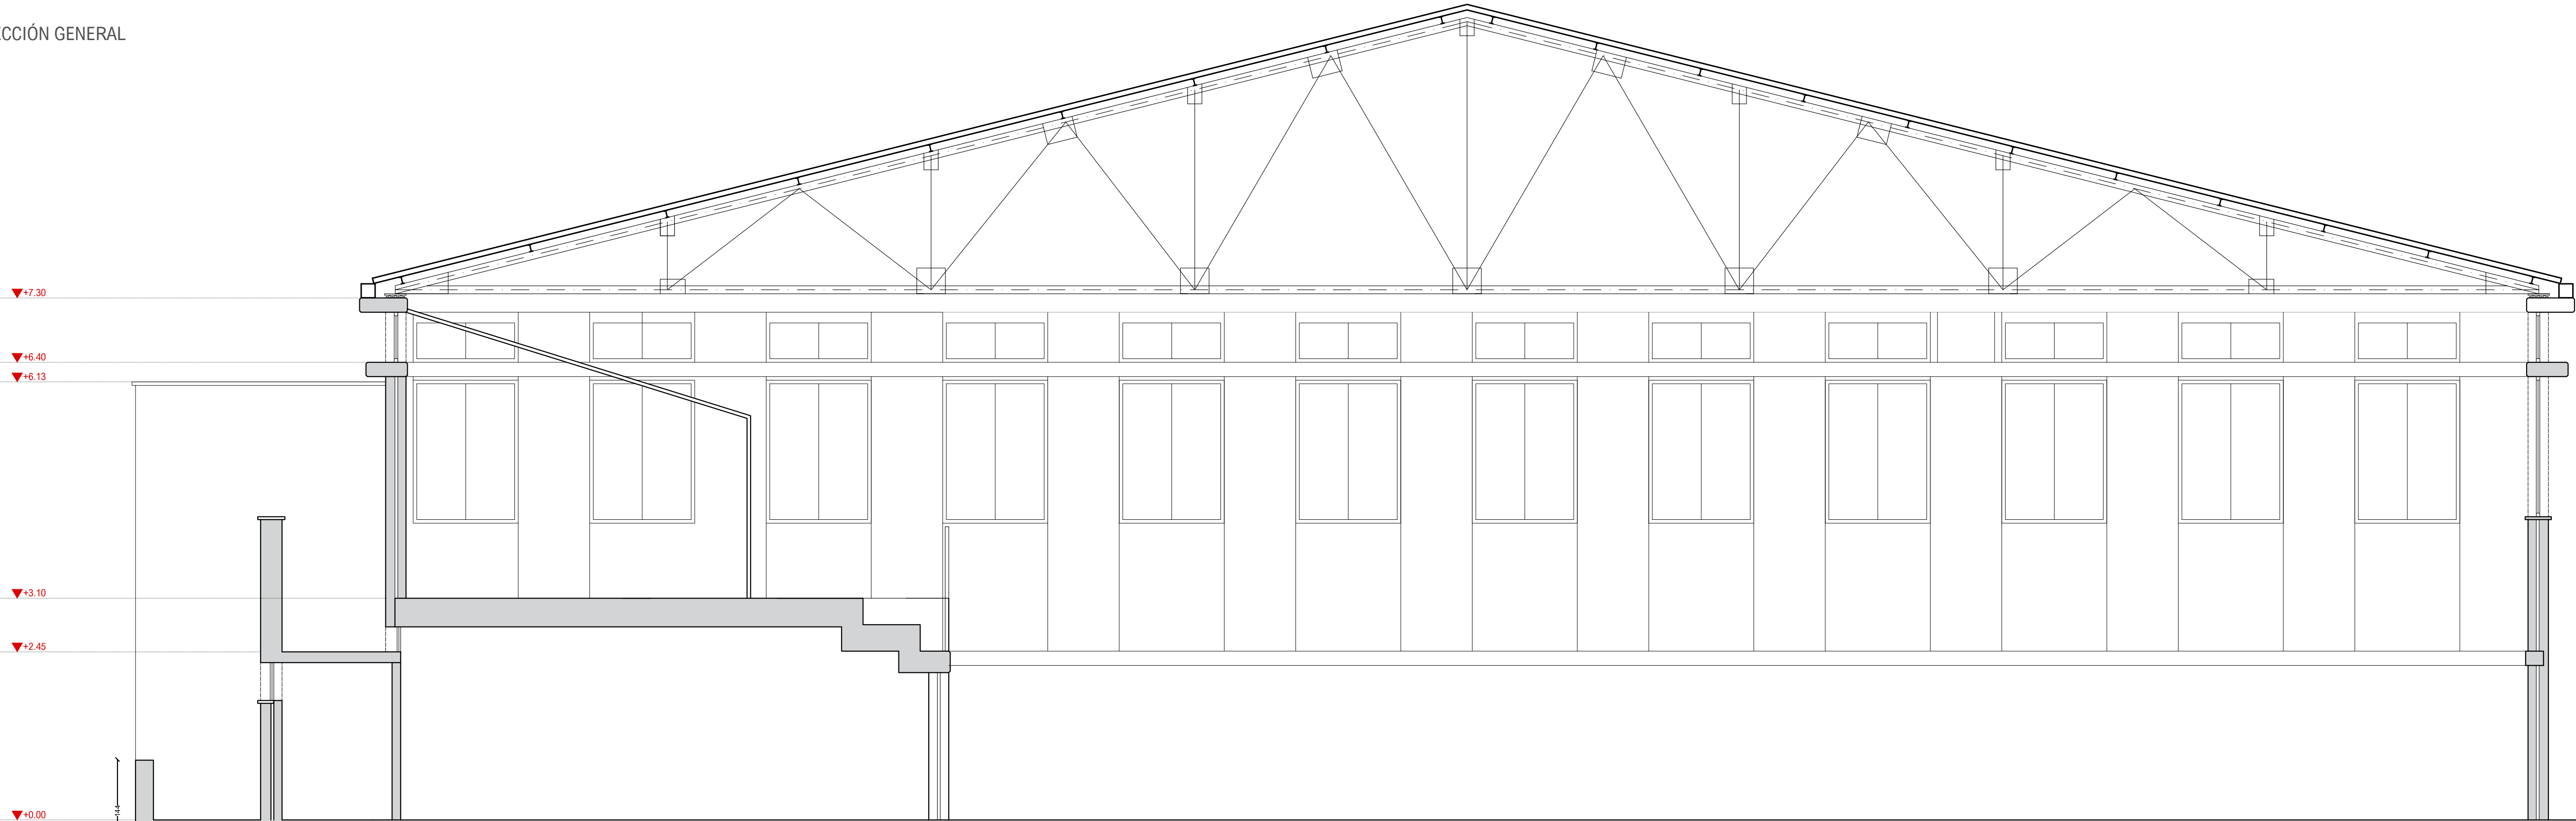

SECCIÓN ACCESO

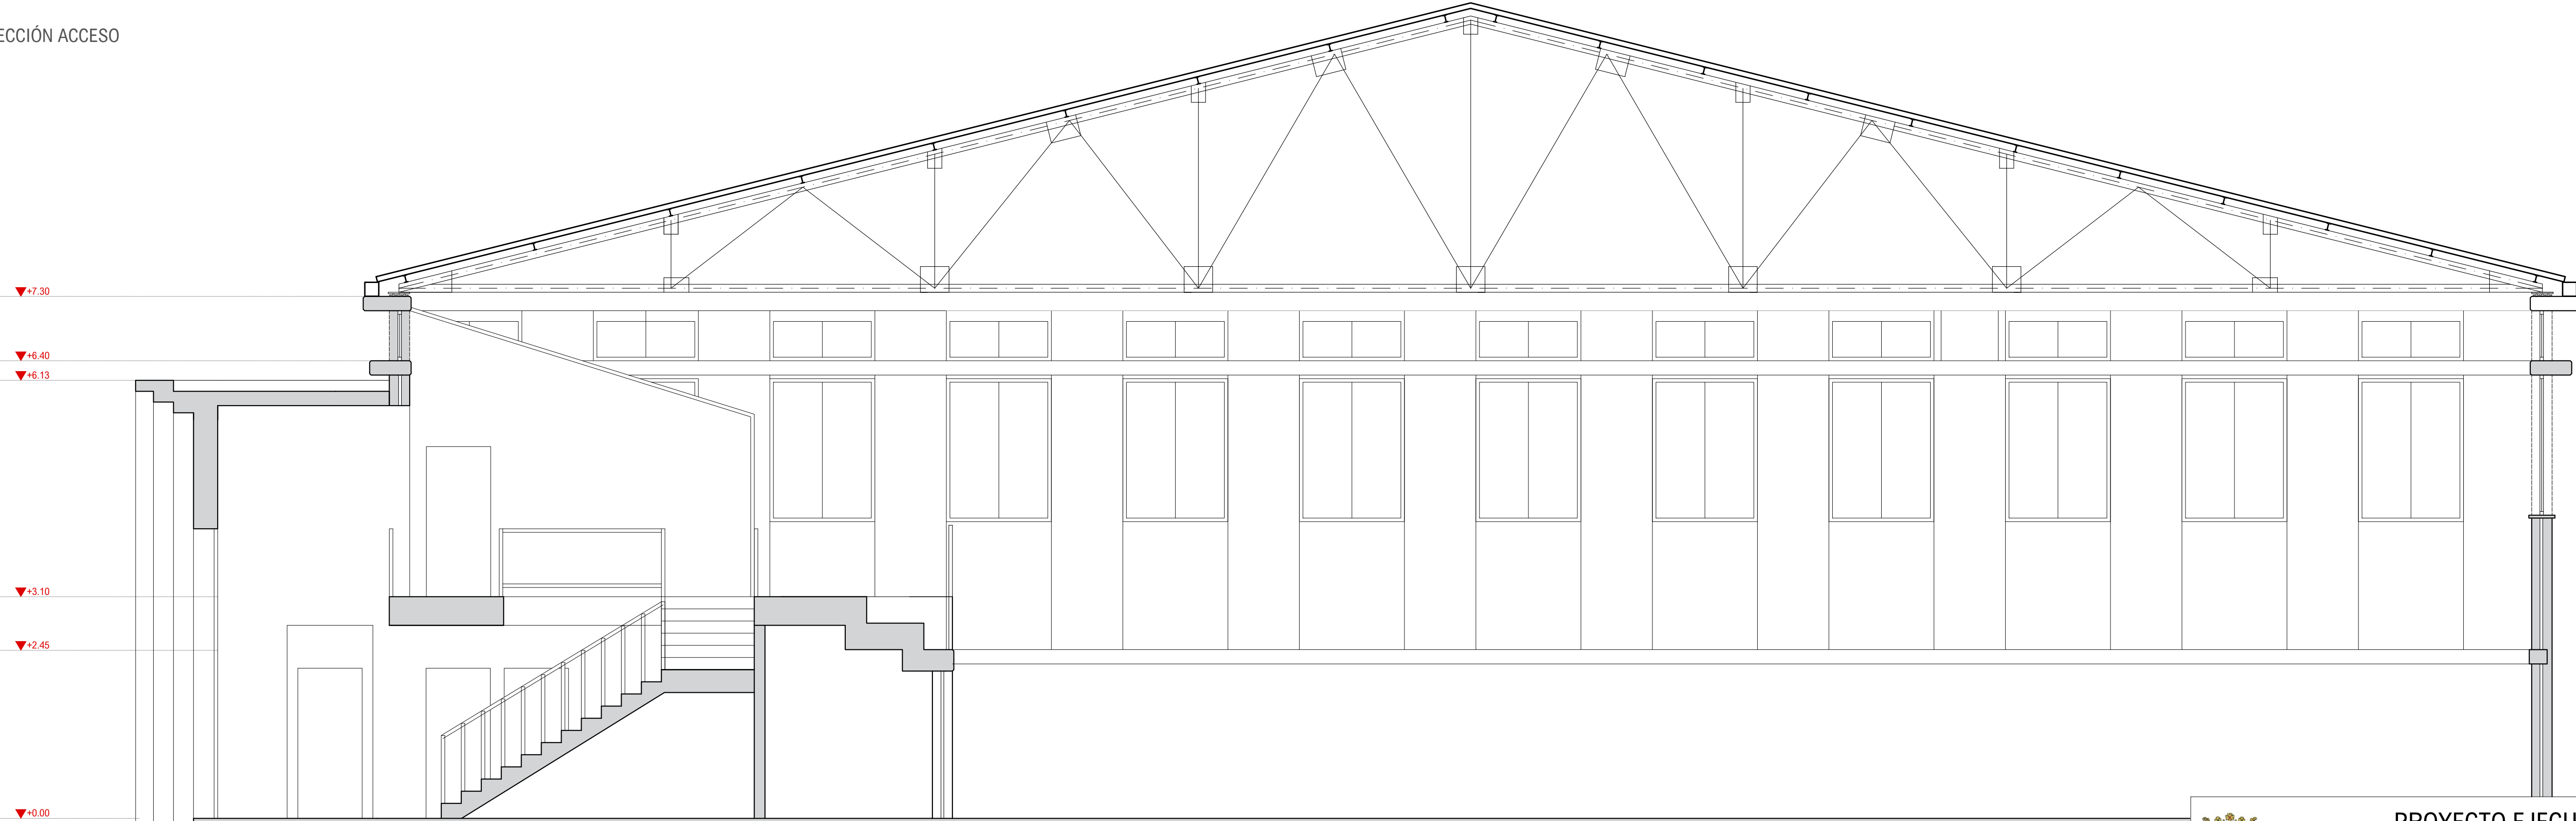



AYUNTAMIENTO DE LA VILLA
DE CARCASTILLO

PROYECTO EJECUCIÓN

PABELLÓN POLIDEPORTIVO

ACCESIBILIDAD Y SALAS DE GIMNASIO Y ACTIVIDADES

SECCIONES
ESTADO ACTUAL

ESCALA
1/200

03

Redactado por el arquitecto
FRANCISCO JAVIER RECALDE MUGUETA - COAVN: 1604

DICIEMBRE 2024

SANEAMIENTO

ARQUETA

ARQUETA SIFÓNICA

SUMIDERO SIFÓNICO

SUMIDERO EXISTENTE



SUMIDERO PROYECTADO

DREN PERIMETRAL 160 mm

2% PENDIENTE DE TUBERIA


DIÁMETRO DE TUBERIAS 110, EXCEPTO FREGADEROS,
LAVABOS E INDICACIONES

MURO APAREJADO 12CM. LADRILLO MACIZO. JUNTAS DE MORTERO

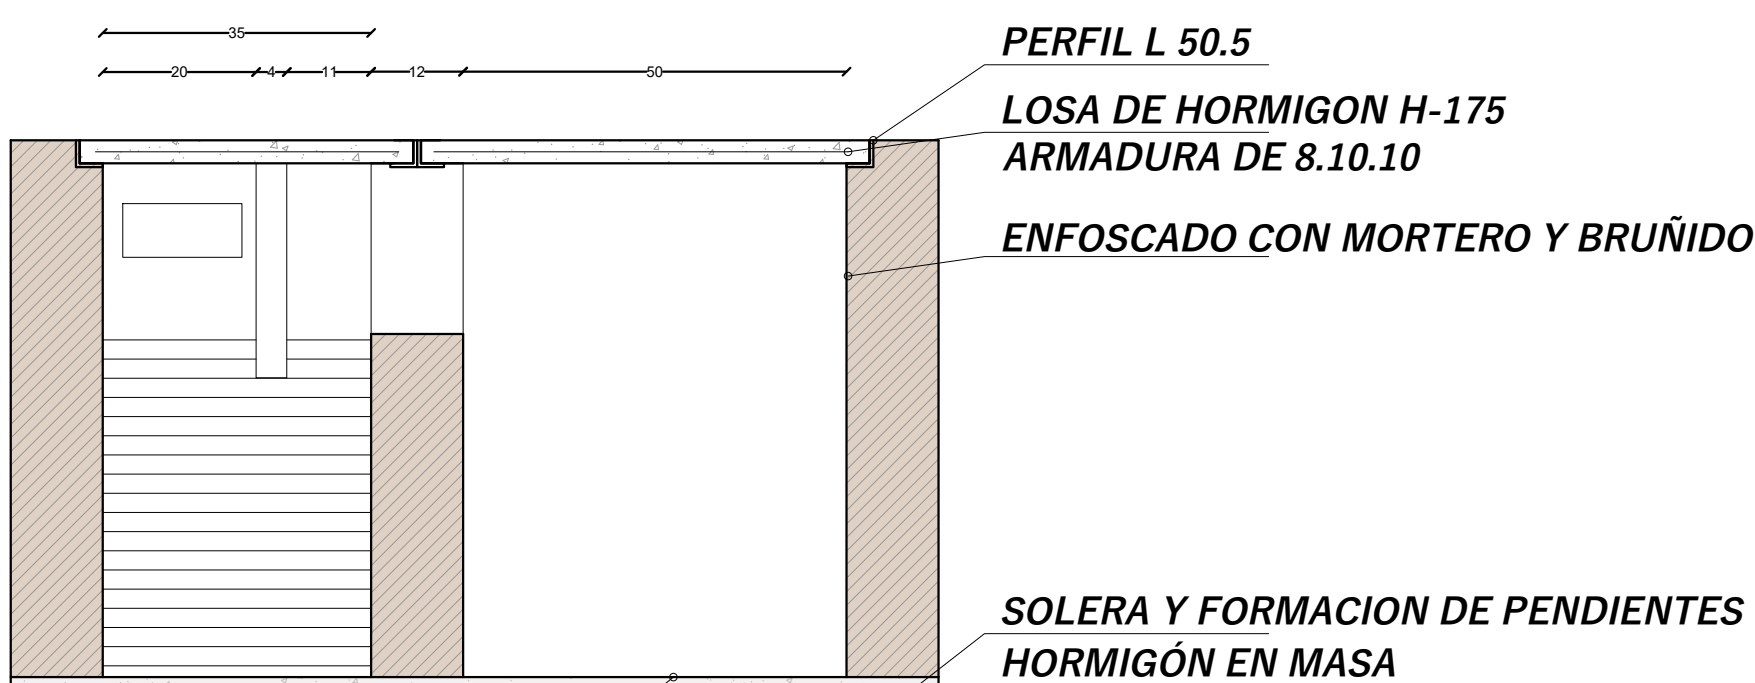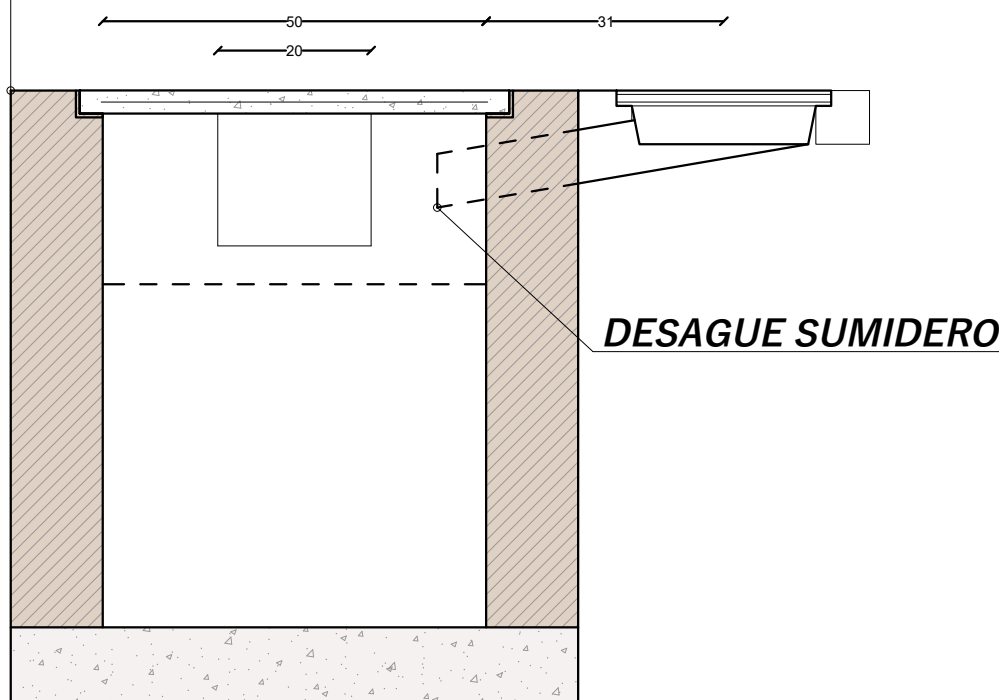

F.A. FONDO DE ARQUETA

REJILLA ACERO GALVANIZADO. DESMONTABLE

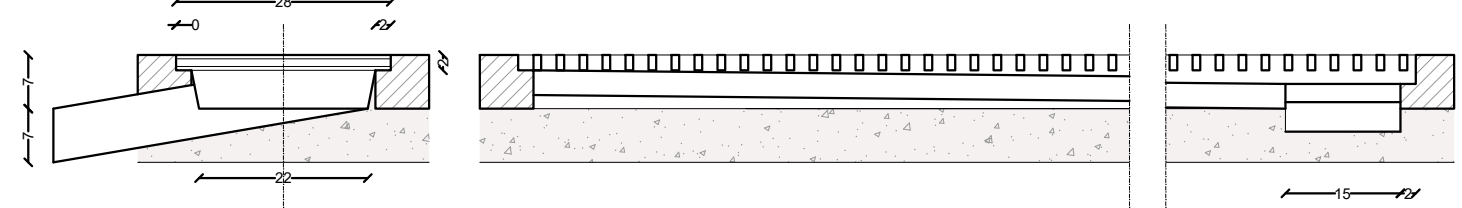



AYUNTAMIENTO DE LA VILLA
DE GARCASTILLO


PROYECTO EJECUCIÓN
PABELLÓN POLIDEPORTIVO
ACCESIBILIDAD Y SALAS DE GIMNASIO Y ACTIVIDADES

SANEAMIENTO
ESTADO ACTUAL

Redactado por el arquitecto
FRANCISCO JAVIER RECALDE MUGUETA - COAVN: 5604

ESCALA
1/100

04

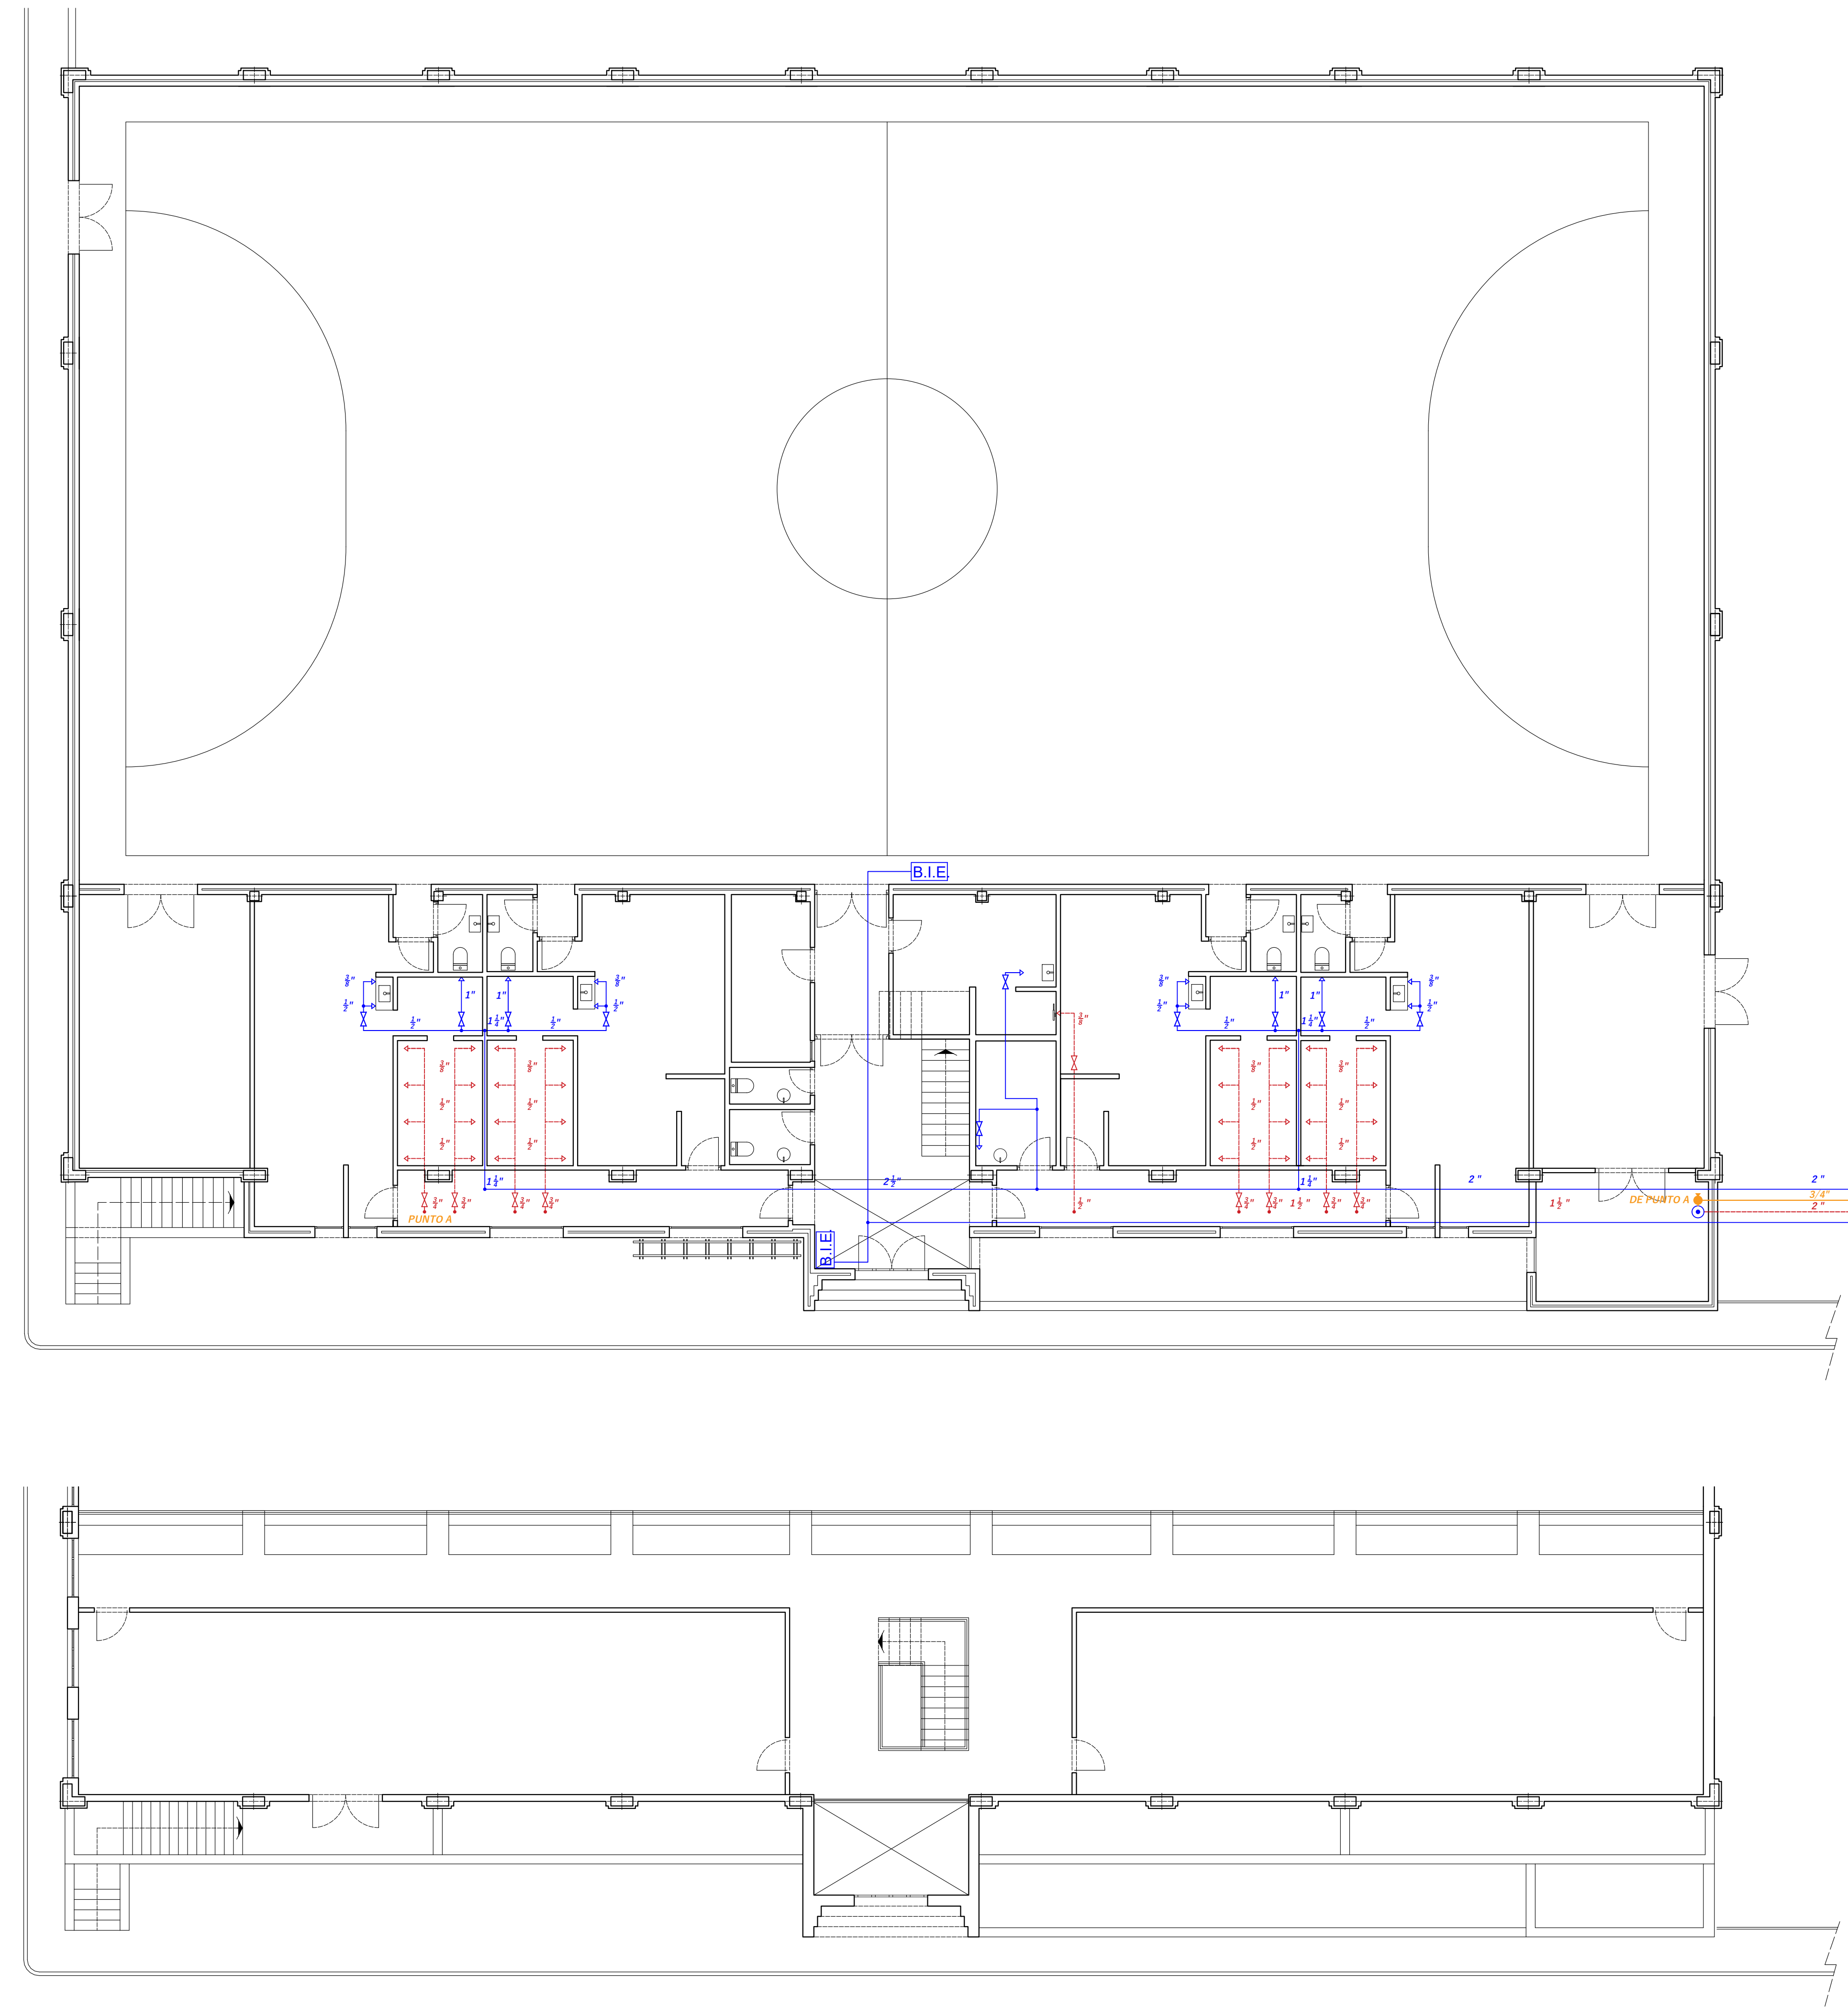

FONTANERIA

-  **CONTADOR**
-  **VALVULA DE RETENCION**
-  **PUNTO DE AGUA**
-  **LLAVE DE CORTE**
-  **LLAVE DE CORTE CON DESAGUE**
-  **UNION CON TUBERIA**
-  **CRUCE DE TUBERIA**
-  **T DE EMPALME PARA AMPLIACION**
-  **TUBERIA DE AGUA FRIA**
-  **TUBERIA DE AGUA CALIENTE**

B.I.E. EQUIPO DE MANGUERA EMPOTRADA

- SUSTITUCION DE CONDUCCIONES GENERALES BAJO SOLADO POR TUBERIAS DE PEX POR TECHO DE PB POR INTERIOR DE VESTUARIOS
- CREACIÓN DE RED DE AGUA FRÍA PARA DUCHAS MEDIANTE ROZAS
- LAS CONDUCCIONES DE AGUA CALIENTE IRAN CALORIFUGADAS



AYUNTAMIENTO DE LA VILLA DE GARCASTILLO

PROYECTO EJECUCIÓN
PABELLÓN POLIDEPORTIVO
ACCESIBILIDAD Y SALAS DE GIMNASIO Y ACTIVIDADES

FONTANERÍA
ESTADO ACTUAL

Redactado por el arquitecto
FRANCISCO JAVIER RECALDE MUGUETA - COAVN: 5604

ESCALA
1/100

05

DICIEMBRE 2024

ELECTRICIDAD EXISTENTE

-  CUADRO GENERAL DE MANDO Y PROTECCION
-  PUNTO DE LUZ EN PARED
-  LAMPARA DE INCANDESCENCIA
-  LUMINARIA
-  FLUORESCENTE
-  ARMARIO METÁLICO
-  CAJA METÁLICA
-  BASE ENCHUFE 16 A
-  BASE ENCHUFE 25 A
-  BASE ENCHUFE 32 A. 3 P.
-  INTERRUPTOR
-  CONMUTADOR
-  CAJA DE DERIVACION
-  TIRA LED
-  CONTROL DE ACCESO

CONDUCCIONES GENERALES POR SUELO DE FORJADO Y EMPOTRADA

CONDUCCIONES DE ILUMINACIÓN DE PISTA. ZONA PÚBLICO Y DE ASPIRACION DE PISTA POR SUELO DE FORJADO Y EMPOTRADA HASTA SOPORTE ENTRE CERCAS.

CIRCUITOS REGULABLES DESDE EL CUADRO GENERAL DE MANDO

PLANTA BAJA

- V_{1_1} VESTUARIO 1
- V_{1_2} VESTUARIO 1
- V_{2_1} VESTUARIO 2
- V_{2_2} VESTUARIO 2
- V_{3_1} VESTUARIO 3
- V_{3_2} VESTUARIO 3
- V_{4_1} VESTUARIO 4
- V_{4_2} VESTUARIO 4
- V_{V1} EXTRACCIÓN VESTUARIO 1
- V_{V2} EXTRACCIÓN VESTUARIO 2
- V_{V3} EXTRACCIÓN VESTUARIO 3
- V_{V4} EXTRACCIÓN VESTUARIO 4

PISTA Y ZONA DE PÚBLICO

- CIRCUITOS DE ALUMBRADO F_1, F_2, F_3, F_5 Y G_1
- CIRCUITOS DE RENOVACIÓN V_{P1}, V_{P2}
- CIRCUITOS DE ALUMBRADO F_4, F_6, F_7, G_2 .
- CIRCUITOS DE RENOVACIÓN V_{P3}, V_{P4}



PROYECTO EJECUCIÓN

PABELLÓN POLIDEPORTIVO

ACCESIBILIDAD Y SALAS DE GIMNASIO Y ACTIVIDADES


INSTALACIÓN ELÉCTRICA EA


ESCALA 1/100

Redactado por el arquitecto FRANCISCO JAVIER RECALDE MUQUETA - COAVN: 1604


07

DICIEMBRE 2024

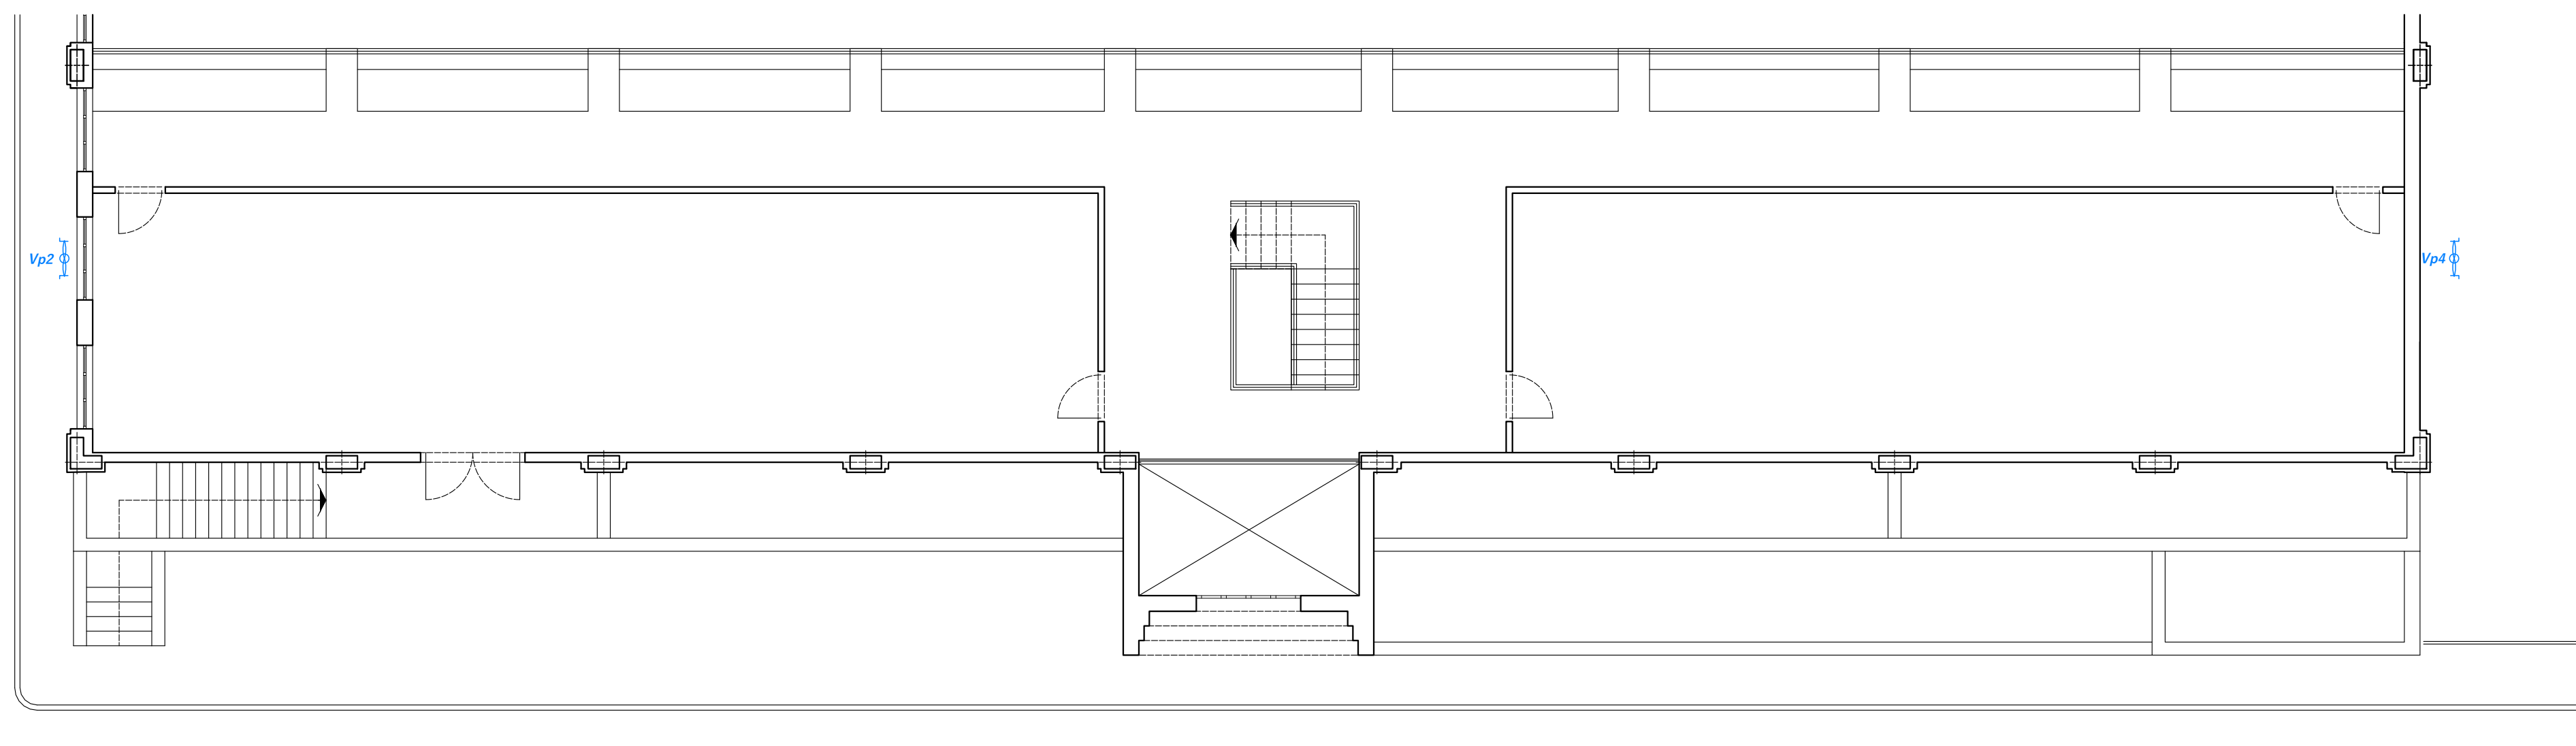

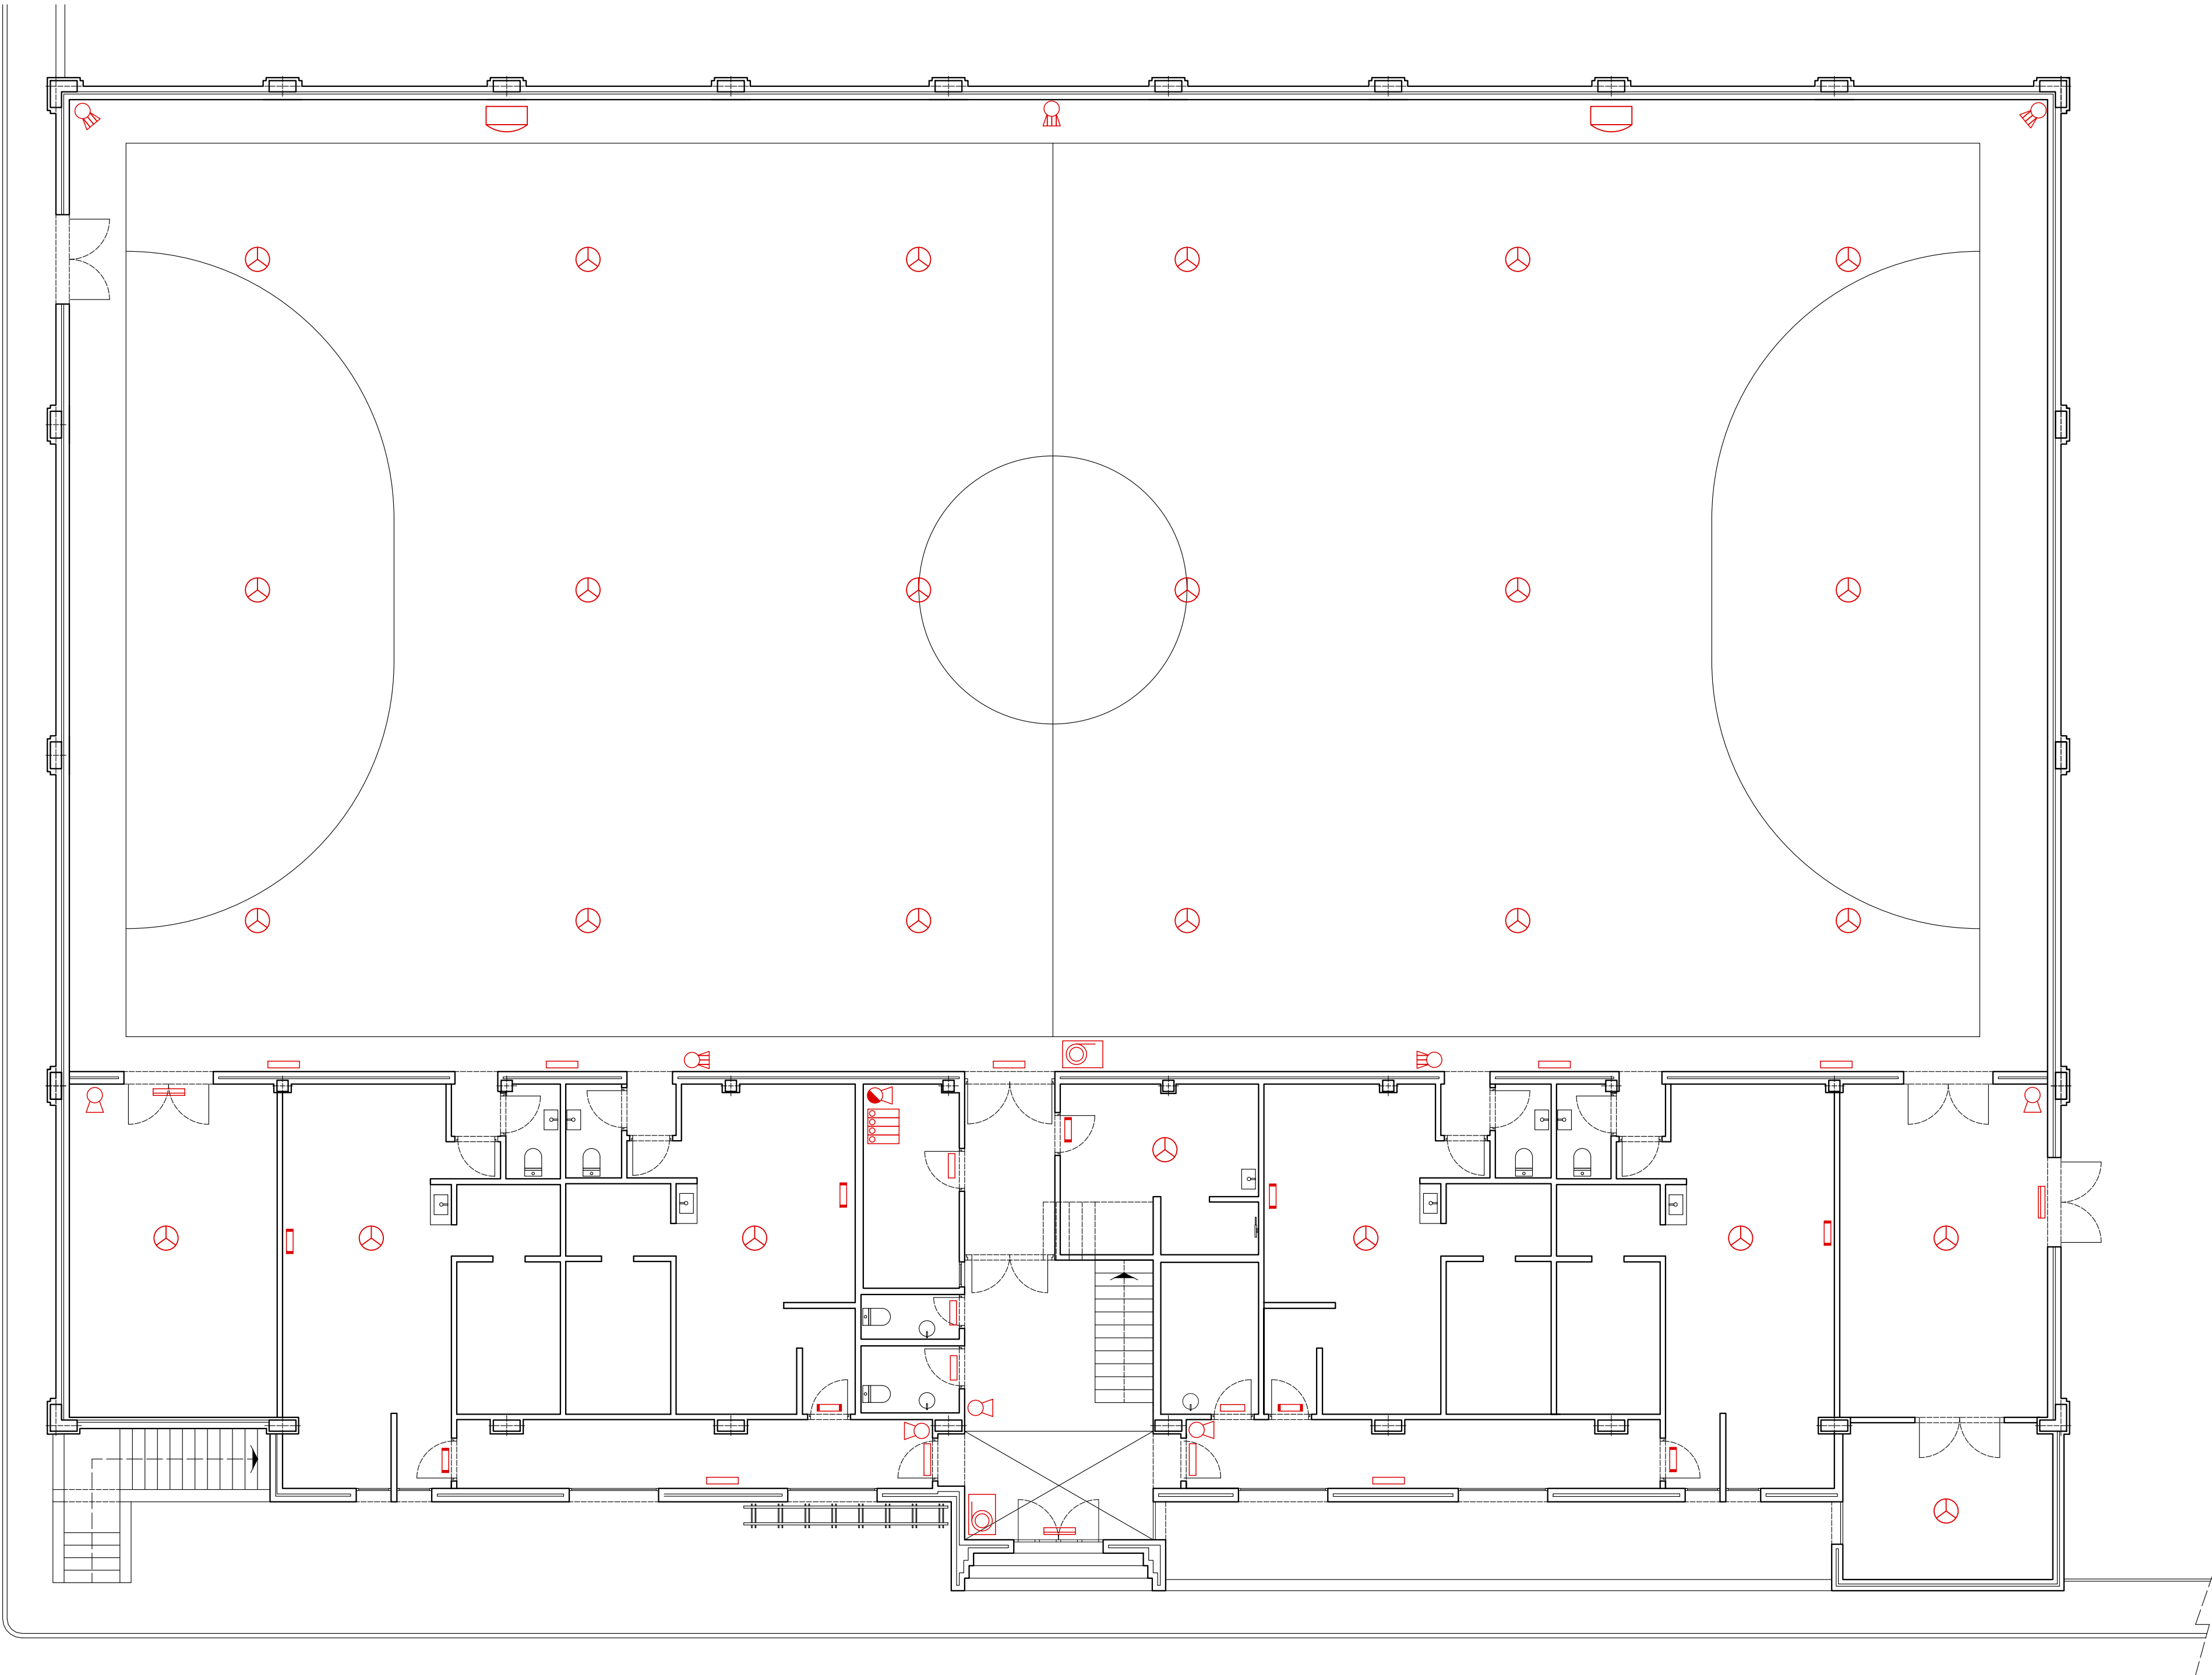


INCENDIOS

 -  **CENTRAL DE INCENDIOS**
-  **DETECTOR DE HUMOS**
-  **SIRENA DE ALARMA**
-  **EXTINTOR DE POLVO Y GAS 12 Kg**
-  **EXTINTOR DE AGUA PULVERIZADA, 10 l**
-  **EXTINTOR DE CO2, 5 Kg**
-  **BIE BOCA DE INCENDIOS EQUIPADA**

ALUMBRADOS ESPECIALES

-  **EQUIPO AUTONOMO DE EMERGENCIA Y SEÑALIZACION INCANDESCENTE**
-  **EQUIPO AUTONOMO DE EMERGENCIA Y SEÑALIZACIÓN FLUORESCENTE**
-  **EQUIPO AUTÓNOMO DE EMERGENCIA Y SEÑALIZACIÓN ESTANCO**
-  **PROYECTOR DE EMERGENCIA**

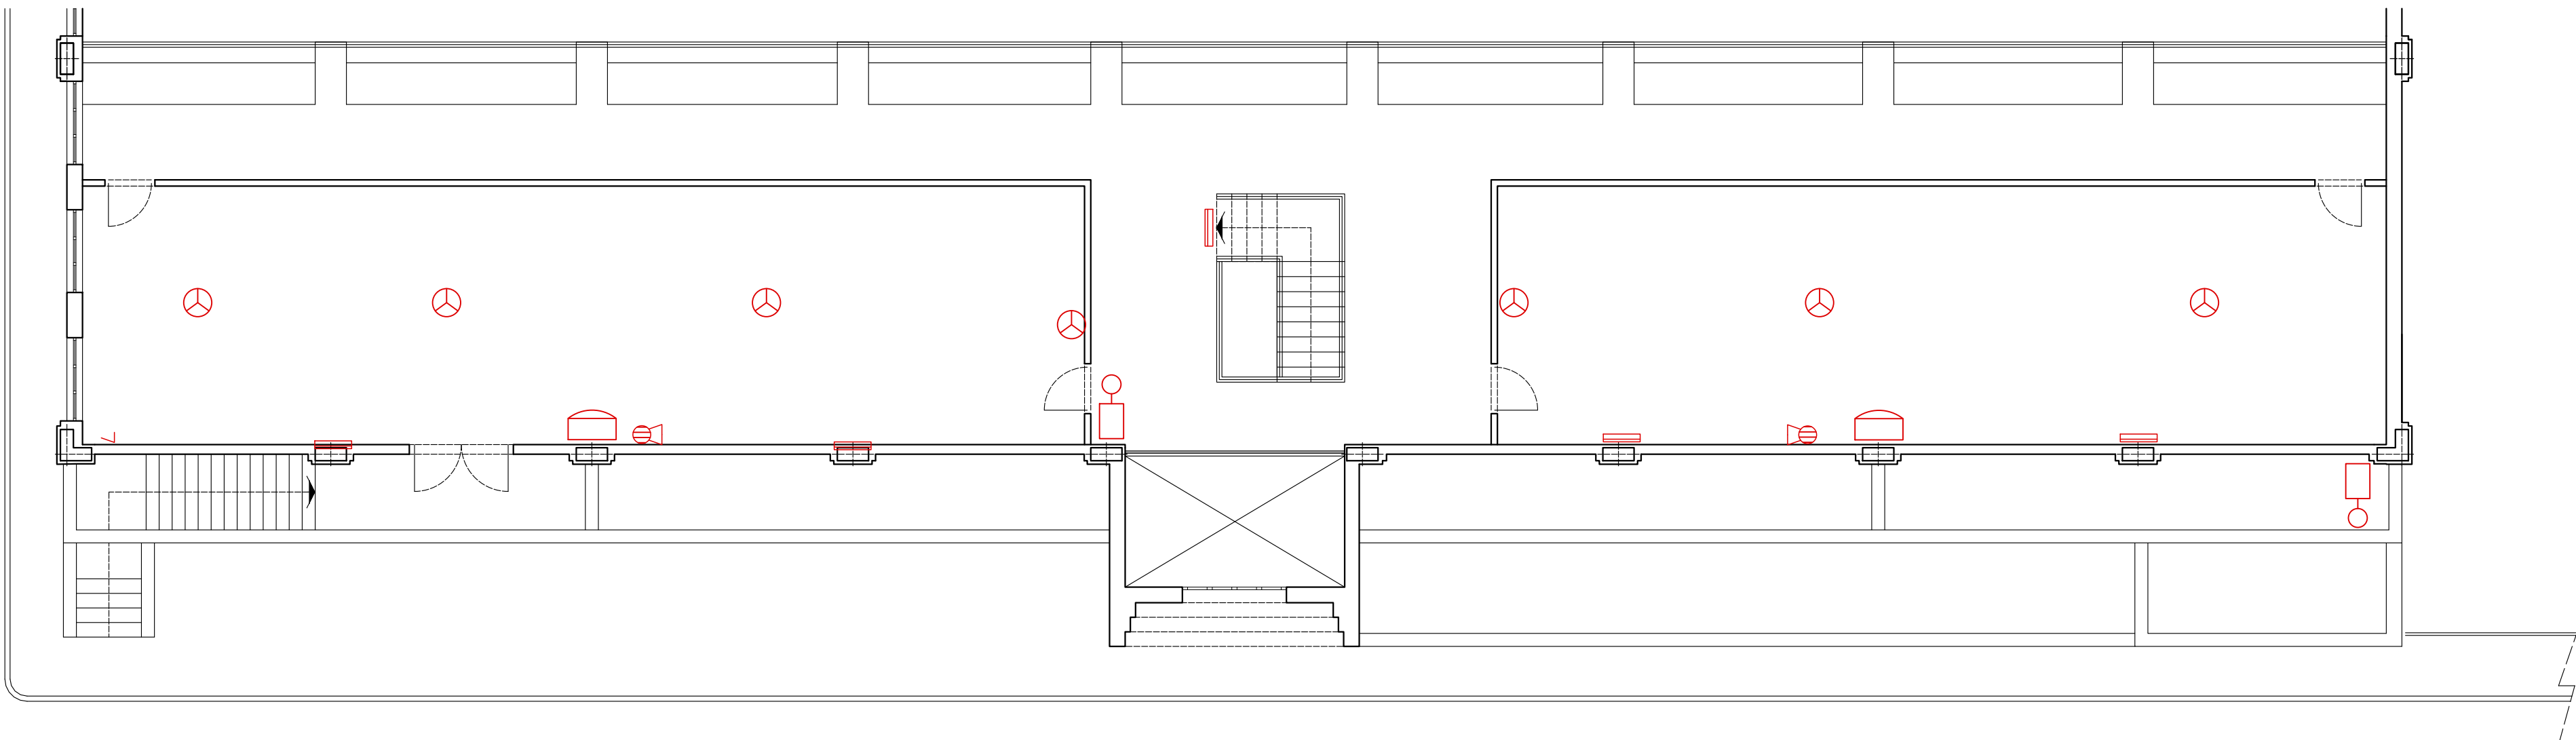



PROYECTO EJECUCIÓN
PABELLÓN POLIDEPORTIVO
ACCESIBILIDAD Y SALAS DE GIMNASIO Y ACTIVIDADES


INCENDIOS
ESTADO ACTUAL

ESCALA
1/100


09

Redactado por el arquitecto
FRANCISCO JAVIER RECALDE MUGUETA - COAVN: 5604


DICIEMBRE 2024

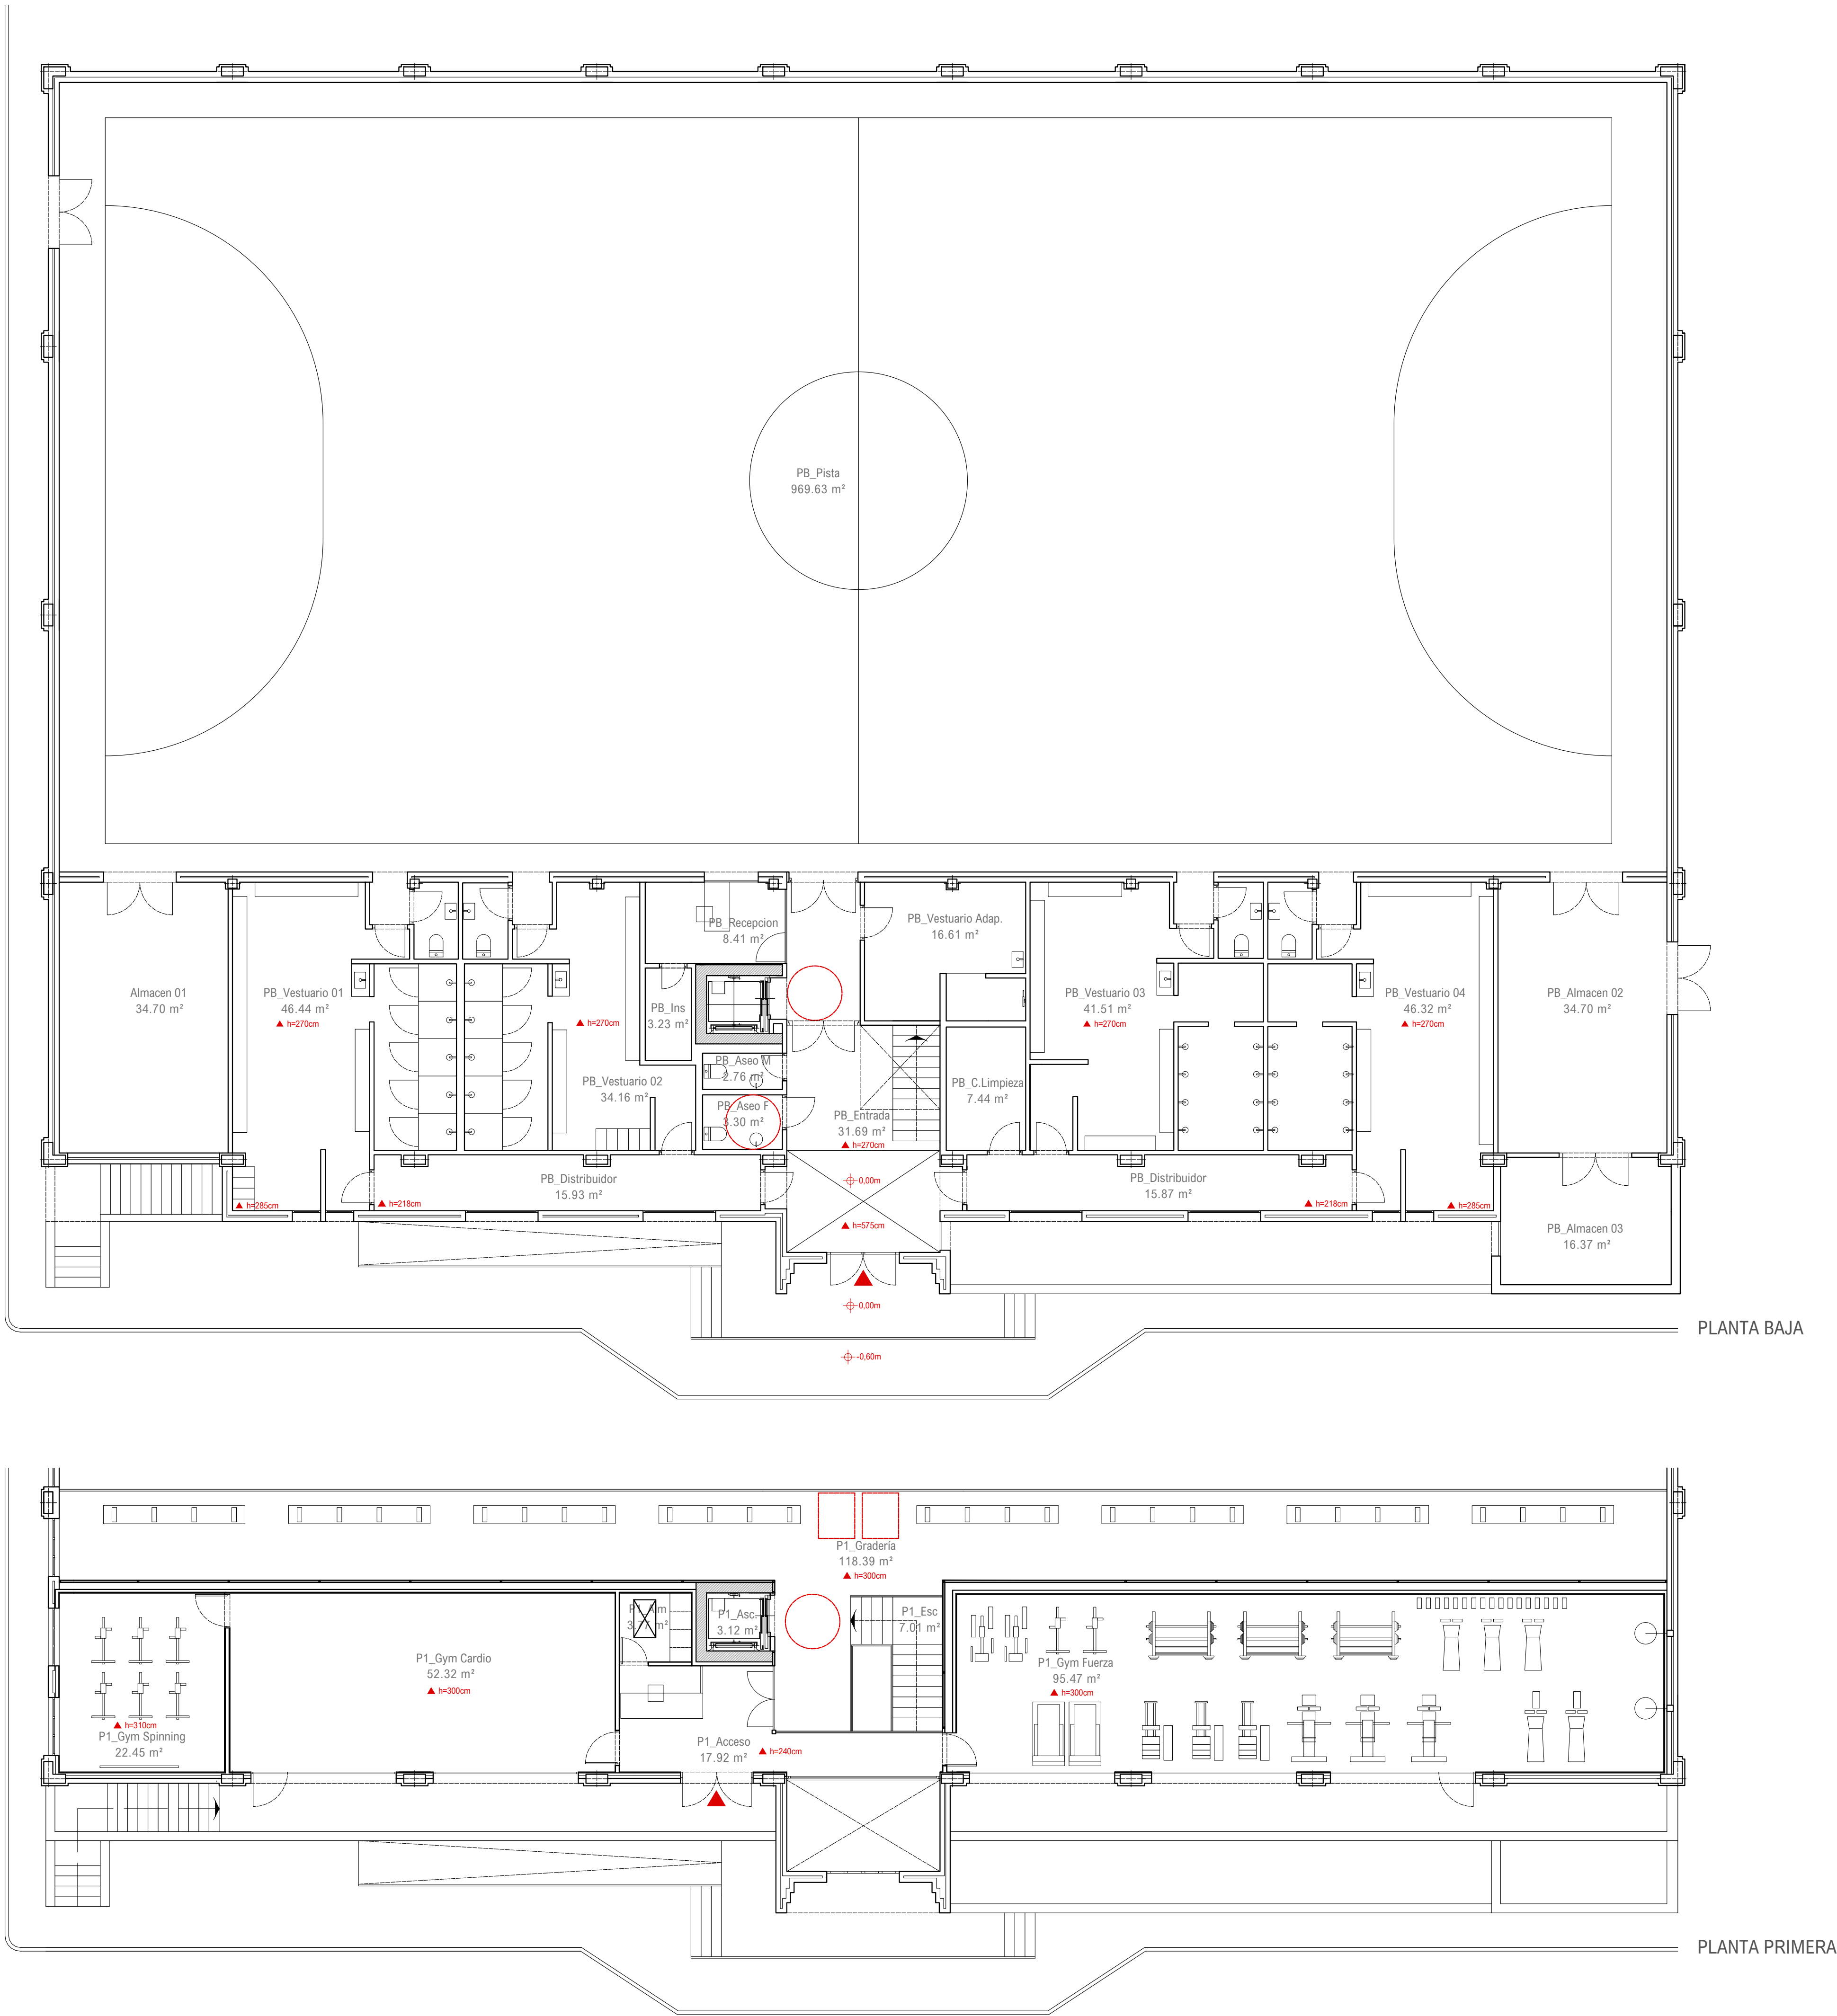

SUPERFICIES	
SUPERFICIE PLANTA BAJA	
ENTRADA	31.69 m²
RECEPCIÓN	8.41 m²
INSTALACIONES	3.23 m²
ASEO 01	3.12 m²
ASEO 02	2.94 m²
VESTUARIO ADAP.	3.30 m²
DISTRIBUIDOR 01	16.61 m²
DISTRIBUIDOR 02	15.87 m²
VESTUARIO 01	15.93 m²
VESTUARIO 02	46.44 m²
VESTUARIO 03	34.16 m²
VESTUARIO 04	41.51 m²
ALMACÉN 01	46.32 m²
ALMACÉN 02	34.70 m²
ALMACÉN 03	34.70 m²
CUARTO LIMPIEZA	16.37 m²
CUARTO LIMPIEZA	7.44 m²
TOTAL INTERIOR PB	
362.74 m²	
PISTA	969.63 m²
TOTAL PB	1332.37 m²
SUPERFICIE PLANTA PRIMERA	
ESCALERA	7.01 m²
GRADERÍA	118.39 m²
ACCESO	17.19 m²
ALMACÉN	3.77 m²
GYM CARDIO	52.32 m²
GYM SPINNING	22.45 m²
GYM FUERZA	95.47 m²
TOTAL P1	
316.60 m²	
TOTAL SUPERFICIE ÚTIL	
1648.97 m²	
TOTAL SUPERFICIE CONSTRUIDA	
1795.90 m²	

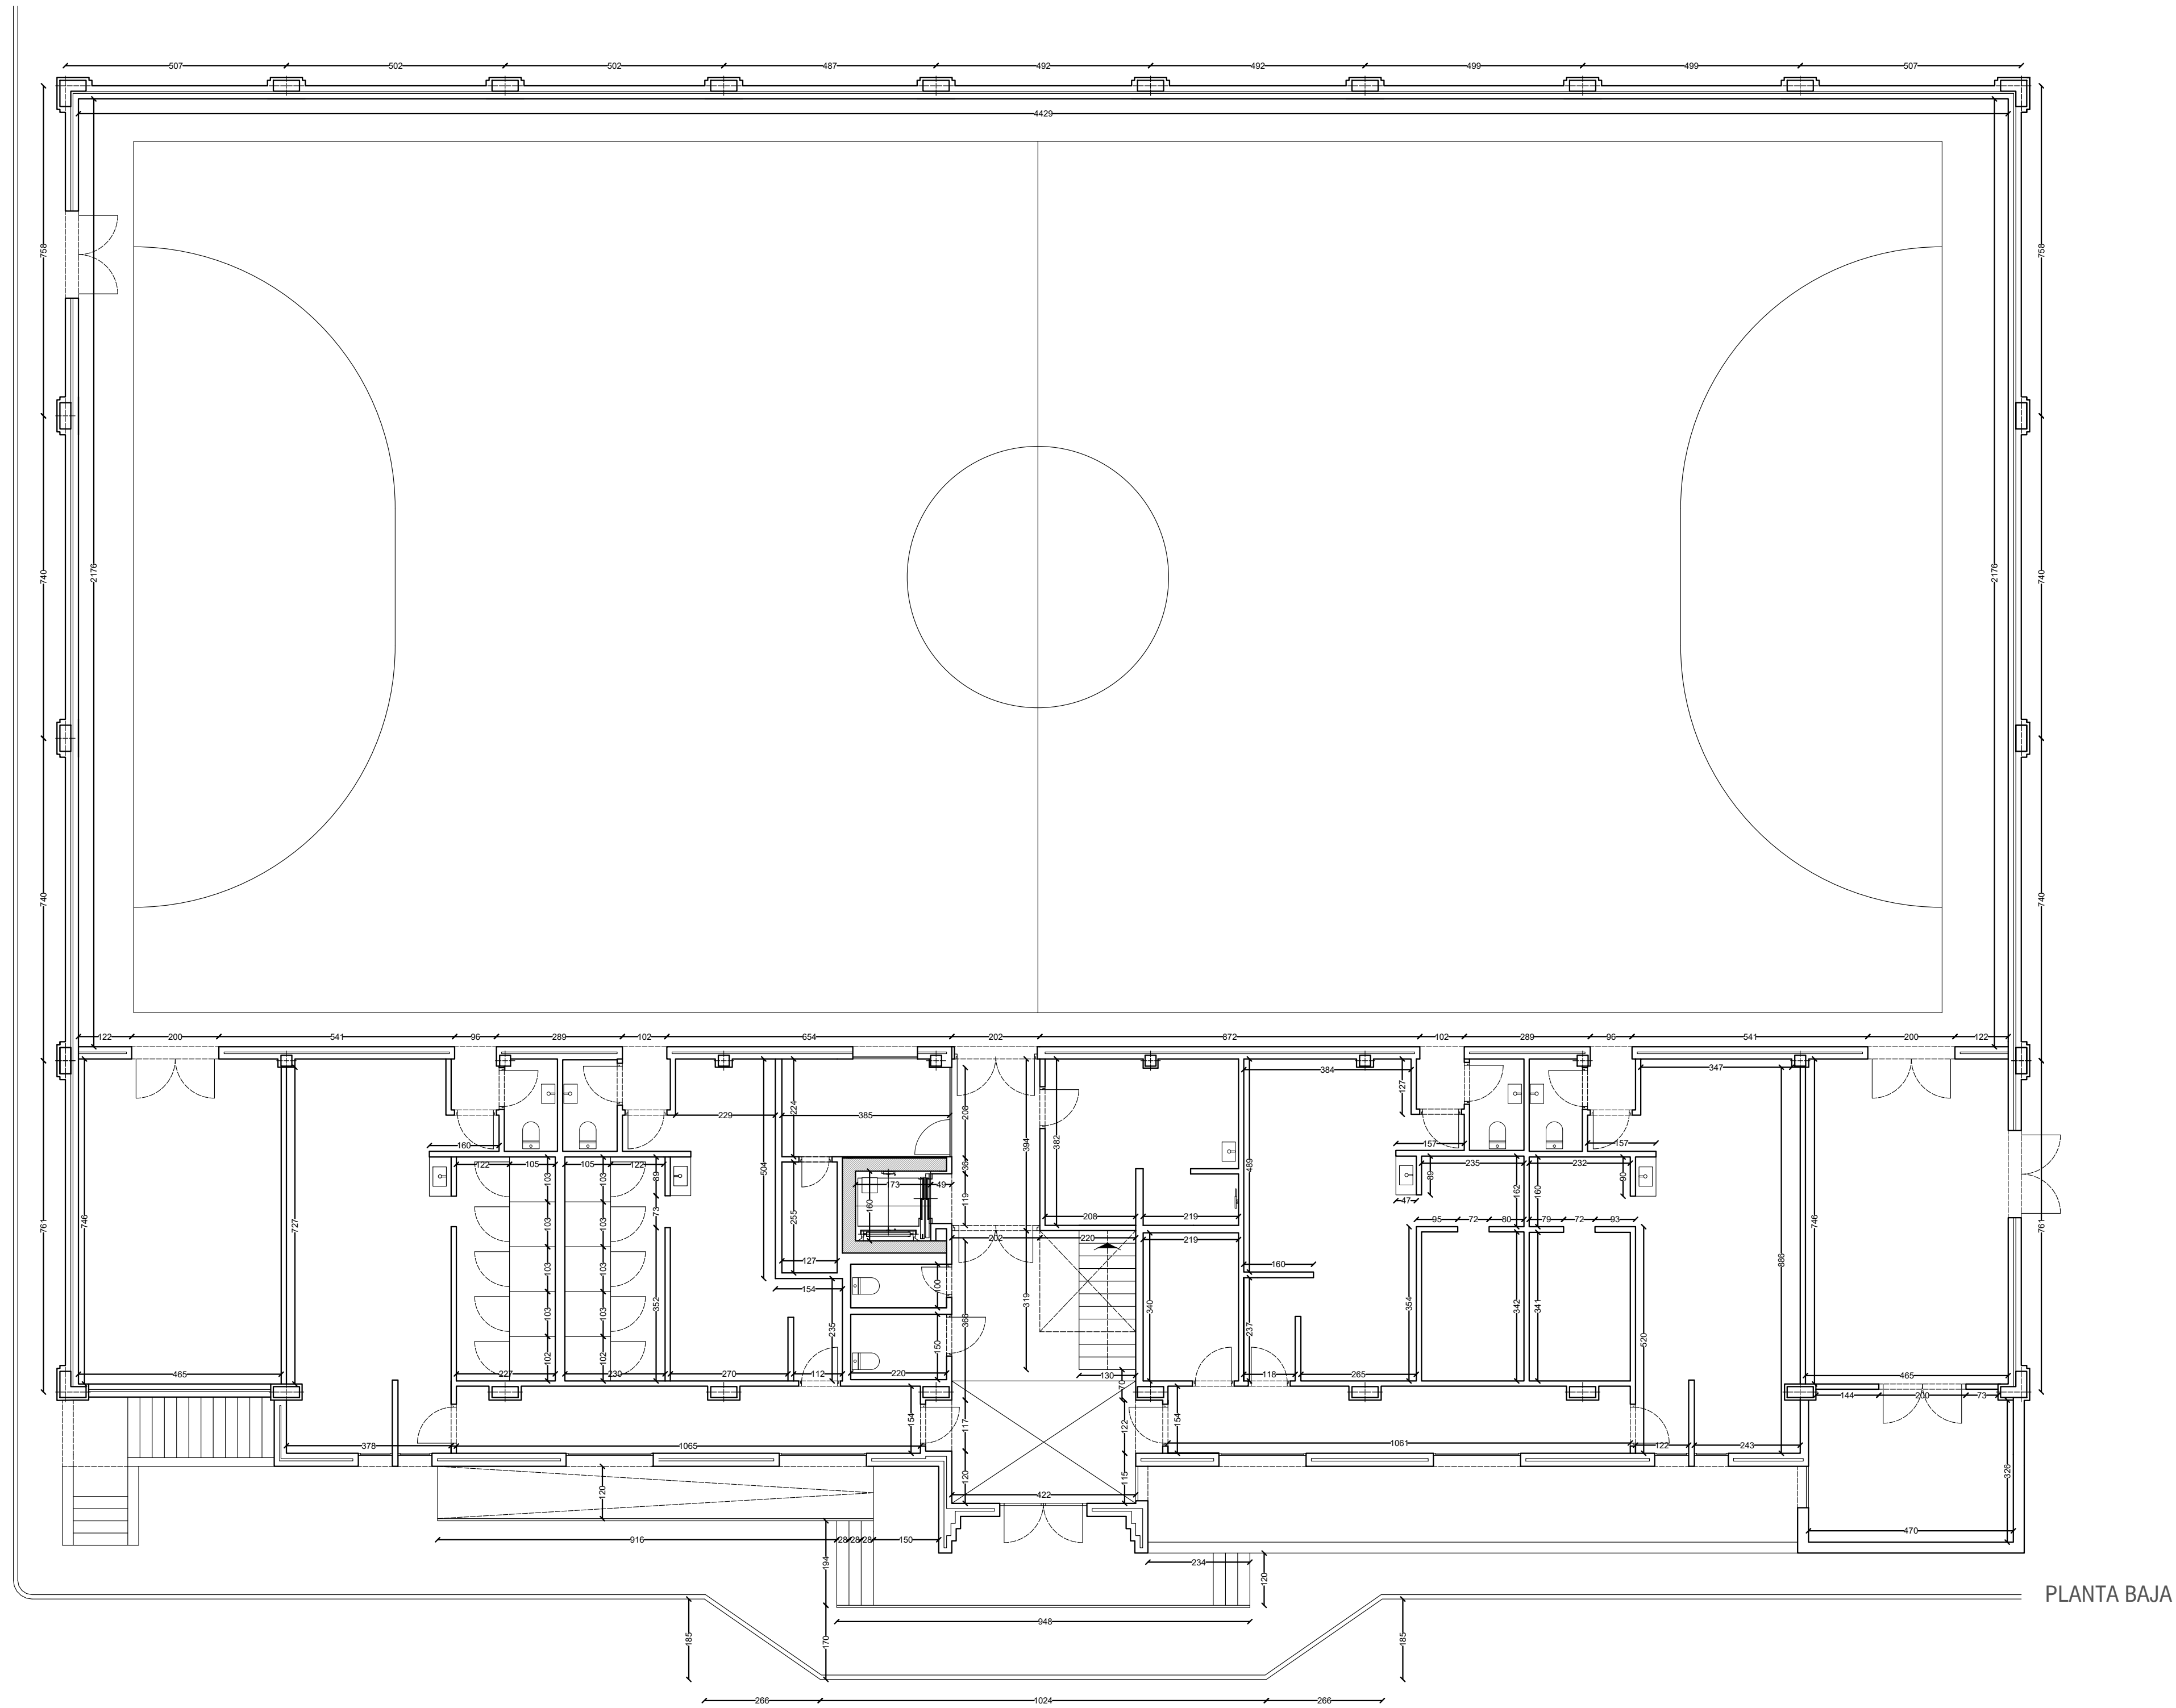

PLANTA BAJA

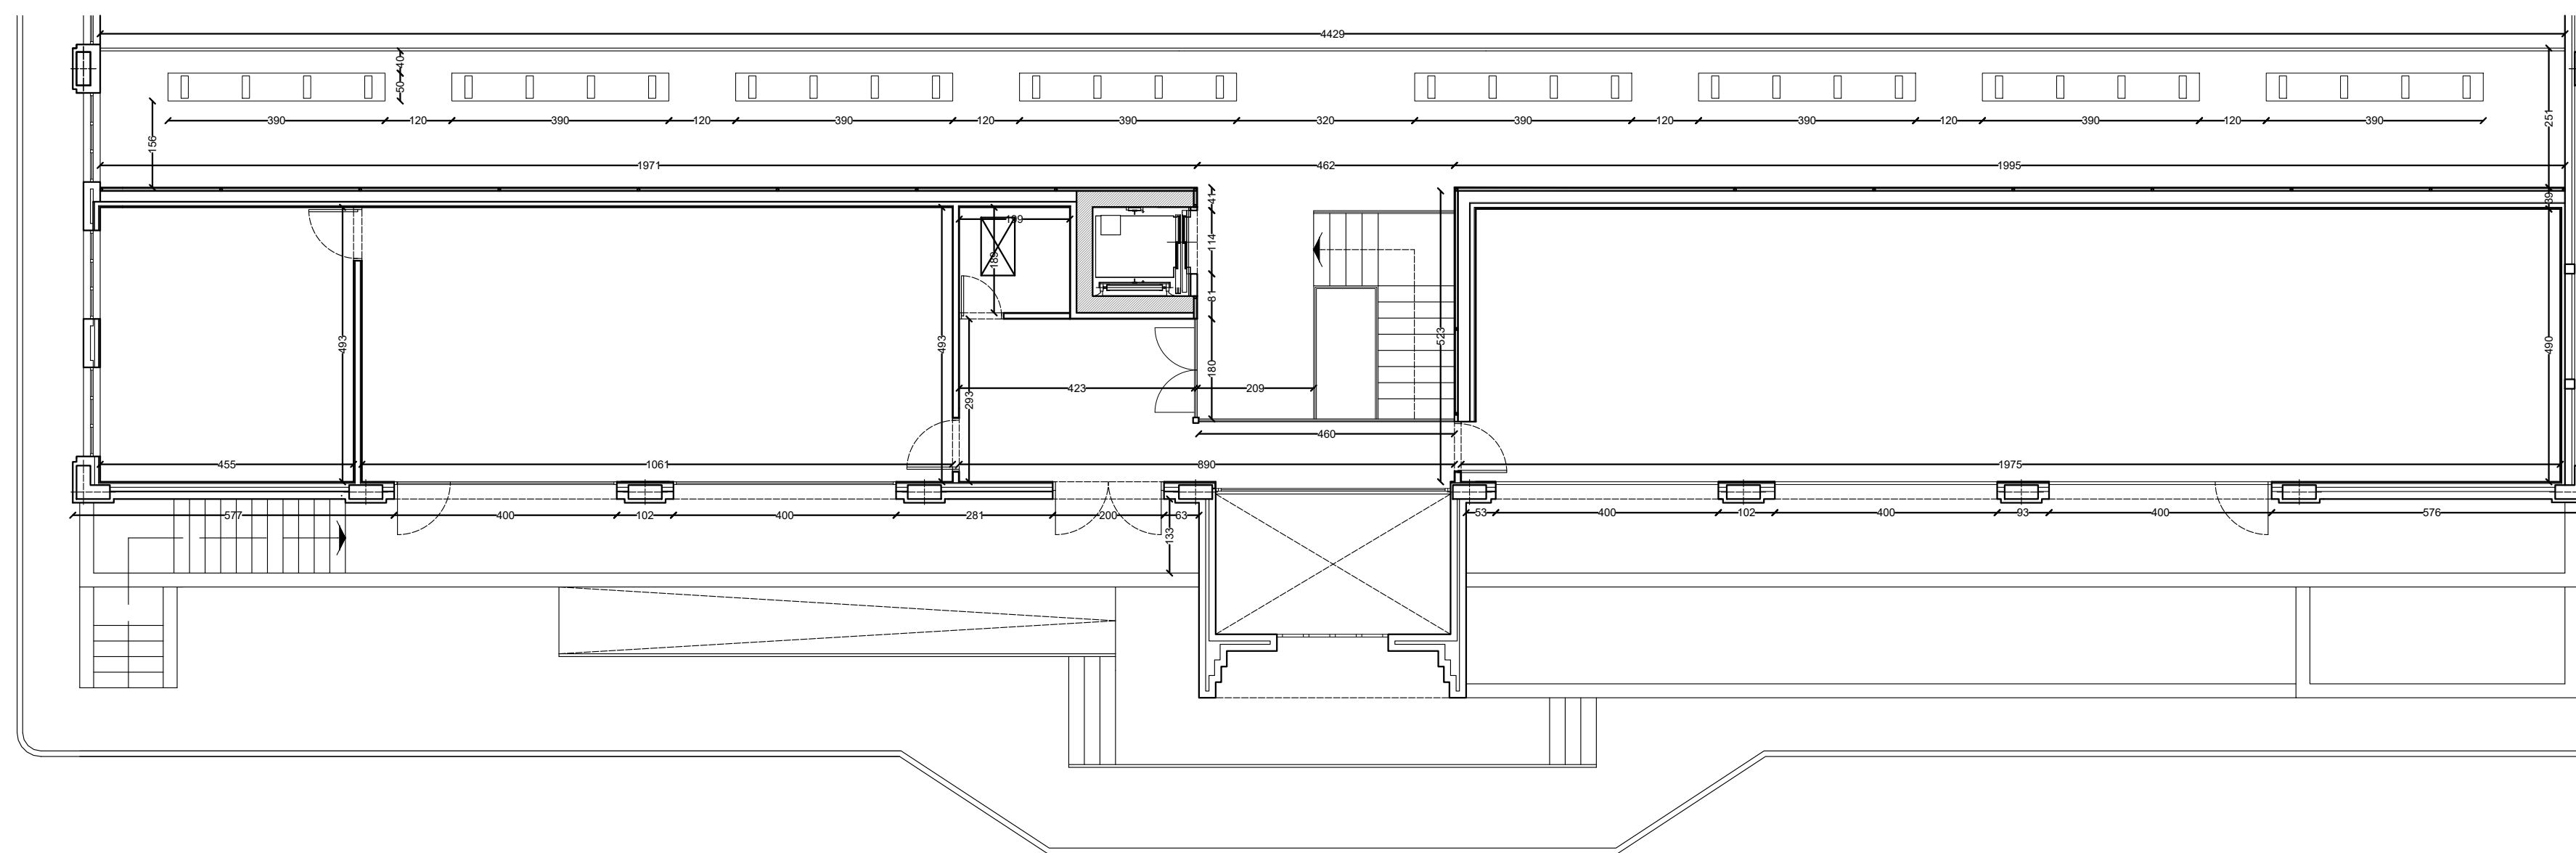

PLANTA PRIMERA



AYUNTAMIENTO DE LA VILLA
DE CARCASTILLO

PROYECTO EJECUCIÓN
PABELLÓN POLIDEPORTIVO
ACCESIBILIDAD Y SALAS DE GIMNASIO Y ACTIVIDADES

PLANTA COTAS
ESTADO REFORMADO

ESCALA
1/100

05

Redactado por el arquitecto
FRANCISCO JAVIER RECALDE MUGUETA - COAVN: 1904


DICIEMBRE 2024



ALZADO OESTE



ALZADO ESTE

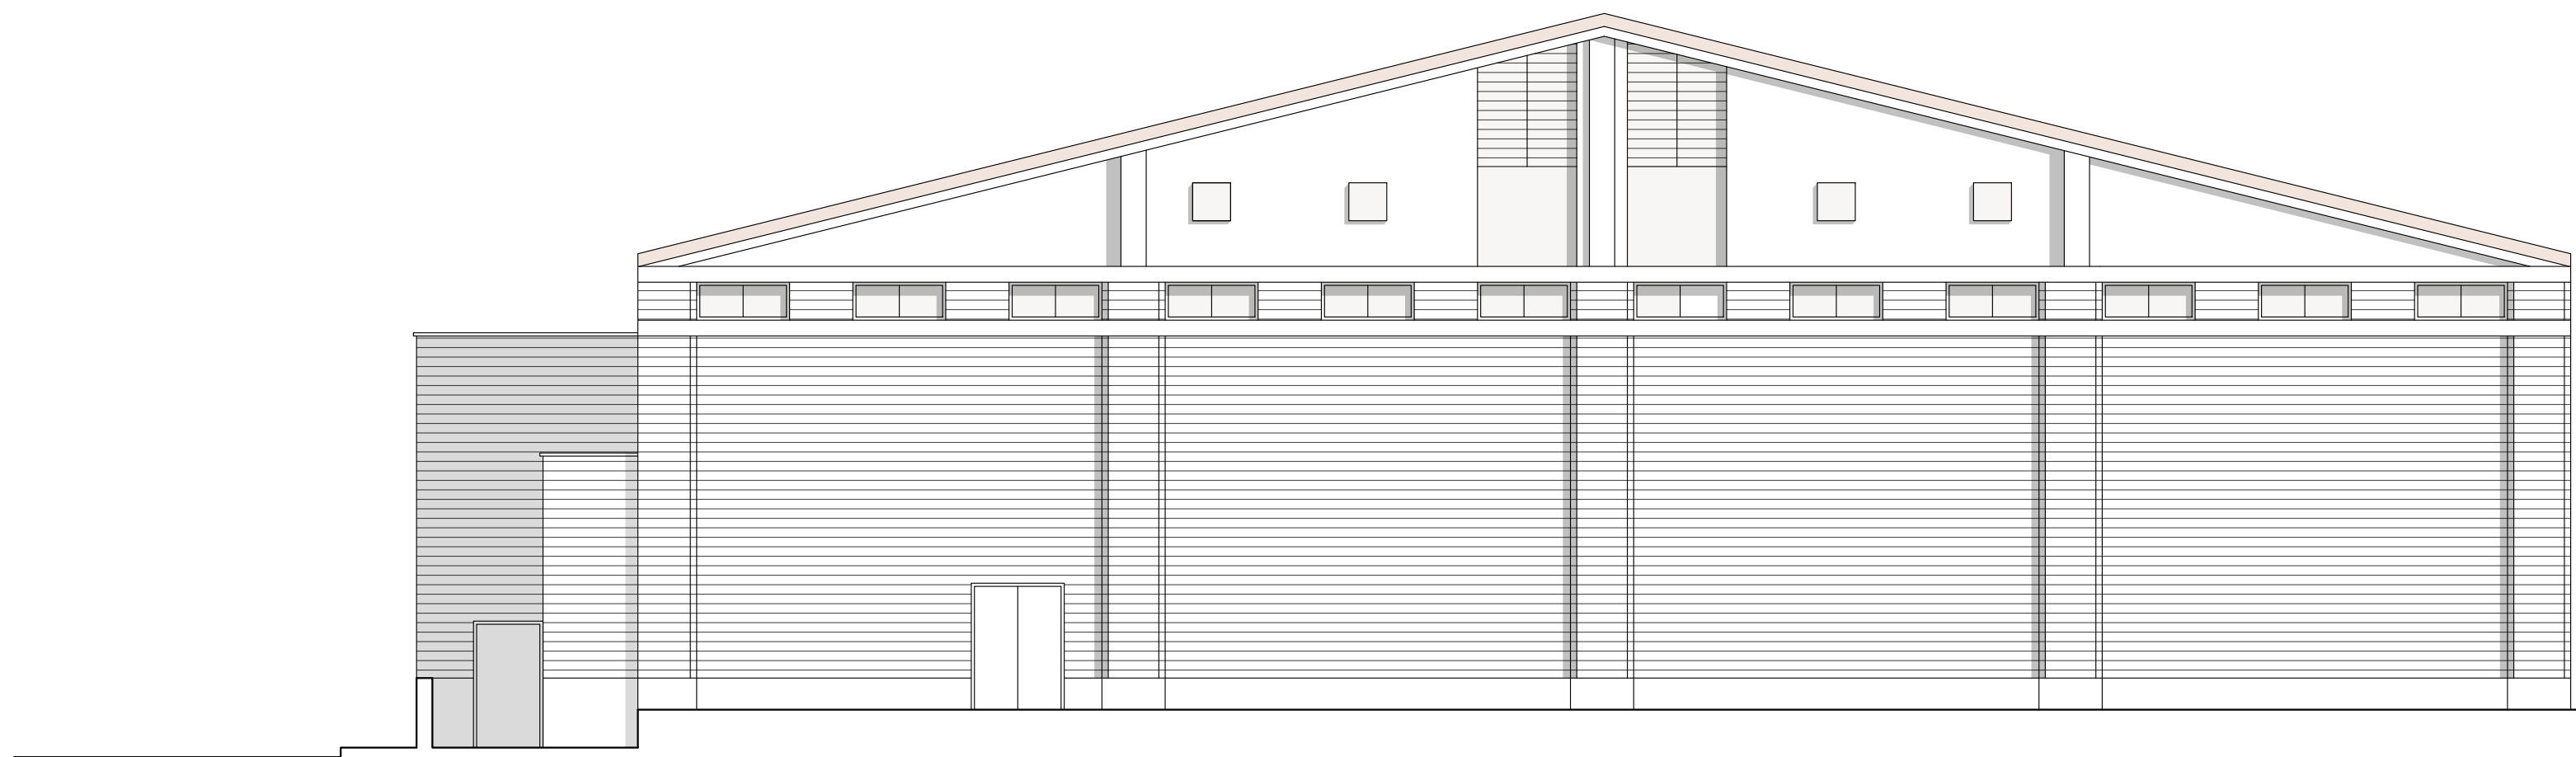

ALZADO SUR



ALZADO NORTE



AYUNTAMIENTO DE LA VILLA
DE CARCASTILLO

PROYECTO EJECUCIÓN
PABELLÓN POLIDEPORTIVO

ACCESIBILIDAD Y SALAS DE GIMNASIO Y ACTIVIDADES

ALZADOS
ESTADO REFORMADO




ESCALA
1/100

07


Redactado por el arquitecto
FRANCISCO JAVIER RECALDE MUGUETA - COAVN: 1604

DICIEMBRE 2024

SECCIÓN GENERAL



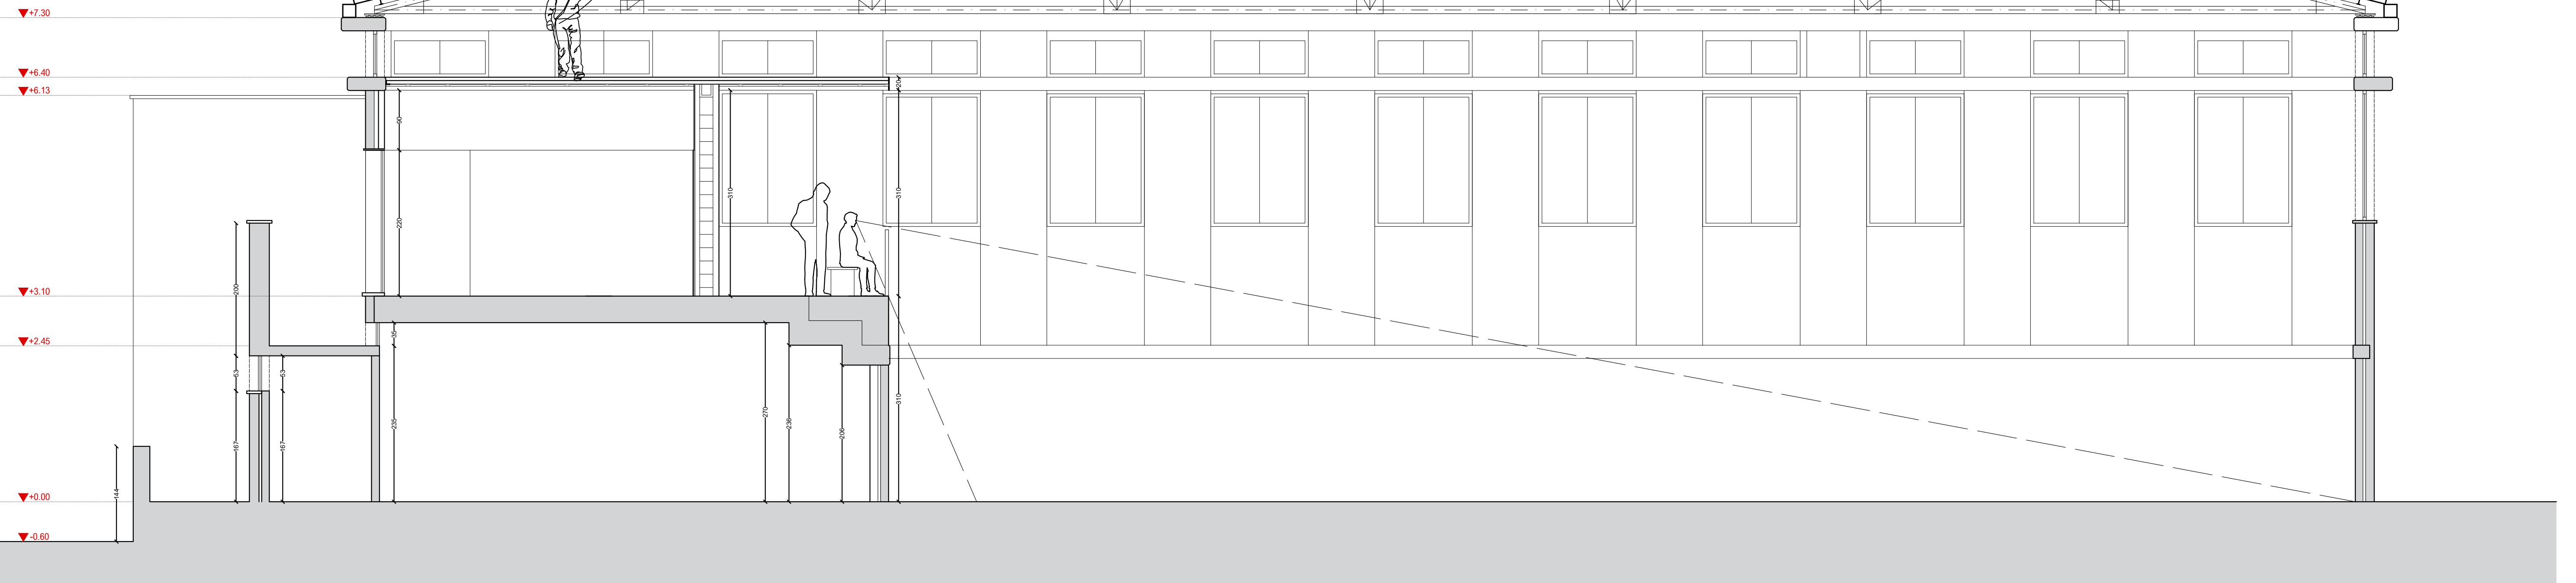


SECCIÓN ASCENSOR

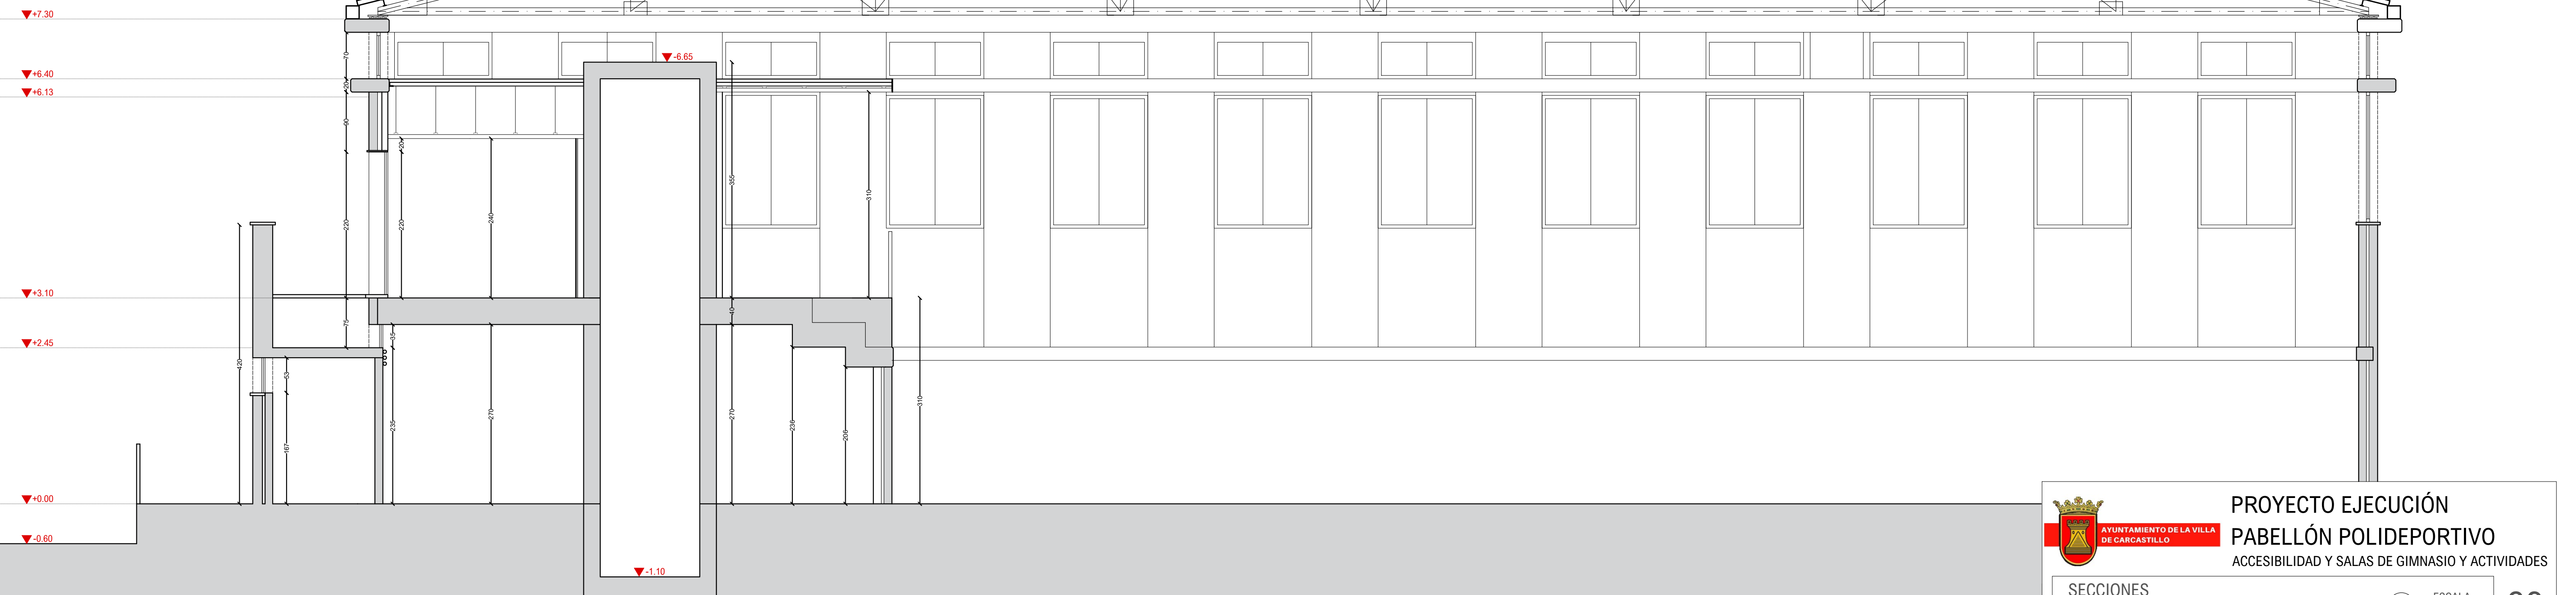

LEYENDA

1. ALBARDILLA DE HORMIGÓN
2. SARDINEL
3. REFUERZO H.A. 2Ø8 e=Ø6 a 20
4. CABEZAL H.A.A 4Ø8 e= Ø6 a 20
5. SELLADO PERIMETRAL
6. CARPINTERÍA DE ALUMINIO CON DOBLE VIDRIO
7. 1/2 ASTA DE LADRILLO CARAVISTA
8. AISLANTE POREXPAN 2 + 2
9. LÁMINA IMPERMEABLE
10. ZÓCALO H.A. ARM. VERTICAL Ø 10 A 12. HORIZONTAL Ø 8 A 20
11. GRES PORCELÁNICO C3
12. MORTERO DE CEMENTO
13. CAPA DE COMPRESIÓN 7 CM ARMADO 20.20.5
14. RASILLÓN CERÁMICO e=4cm
15. TABICÓN LADRILLO HUECO DOBLE 9cm
16. SOLERA H.A. MALLAZO 15.15.5
17. ENCACHADO DE GRAVA
18. GRES PORCELÁNICO ANTI DESLIZANTE C3
19. MORTERO DE CEMENTO ARMADO
20. AISLANTE POLIESTIRENO EXTRUIDO
21. LÁMINA IMPERMEABLE
22. AZULEJO 30x90
23. ZAPATA H.A. PARRILLA Ø12 a 20
24. VIGA RIOSTRA 7 Ø 12 e= Ø6 a 20
25. MORTERO DE CEMENTO DE PENDIENTE
26. LÁMINA IMPERMEABLE
27. CELETYP
28. AISLANTE PLADUR
29. LADRILLO HUECO SIMPLE
30. VENTANA ALUMINIO. SISTEMA GRAVEN
31. SUELO METÁLICO TRAMEX e= 3 cm
32. PERFIL T 60.7
33. PERFIL EN L 100
34. SUELO PORCELÁNICO
35. MORTERO DE CEMENTO ARMADO
36. AISLANTE POLIESTIRENO EXTRUIDO
37. FORJADO 25+5 HORMIGÓN VIGUETA Y BOVEDILLA
38. ALFEIZAR METÁLICO
39. VENTANA ALTA PRESTACIONES DOBLE VIDRIO
40. DINTEL CHAPA DESCOLGADA DE ZUNDHO SUPERIOR
41. DOBLE PLACA DE YESO LAMINADO
42. LÁMINA PARA-VAPOR
43. TRASDOSADO AUTOPORTANTE 7CM CON 5 CM DE LANA DE ROCA
44. MORTERO HIDRÓFUGO
45. PANEL RÍGIDO DE LANA DE ROCA 6 CM
46. PANEL SANDWICH 40 MM
47. PERFILES TUBULARES TRANSVERSALES PARA CREACIÓN DE PENDIENTE
48. LANA DE ROCA PARA FALSO TECHO 6 CM
49. FALSO TECHO DESCOLGADO DE PERFILES T60.7 CADA 60CM DE LAMAS METÁLICAS
50. PERFIL METÁLICO T 60.7
51. ESPEJO ANCLADO A DOBLE PLACA DE YESO LAMINADO
52. MORTERO HIDRÓFUGO
53. MURO DE TERMOARCILLA DE 19X19X30
54. TRASDOSADO DIRECTO PANELADO MELAMINA
55. DINTEL DE TERMOARCILLA CON BLOQUE EN "U" RELLENO DE HORMIGÓN H.A. 25/b/IIa
56. REMATE INFERIOR METÁLICO 10CM
57. REVESTIMIENTO DE YESO
58. GLASSFIT SV-1703 TOP
59. AZULEJO 30X90
60. REMATE METÁLICO 20 CM

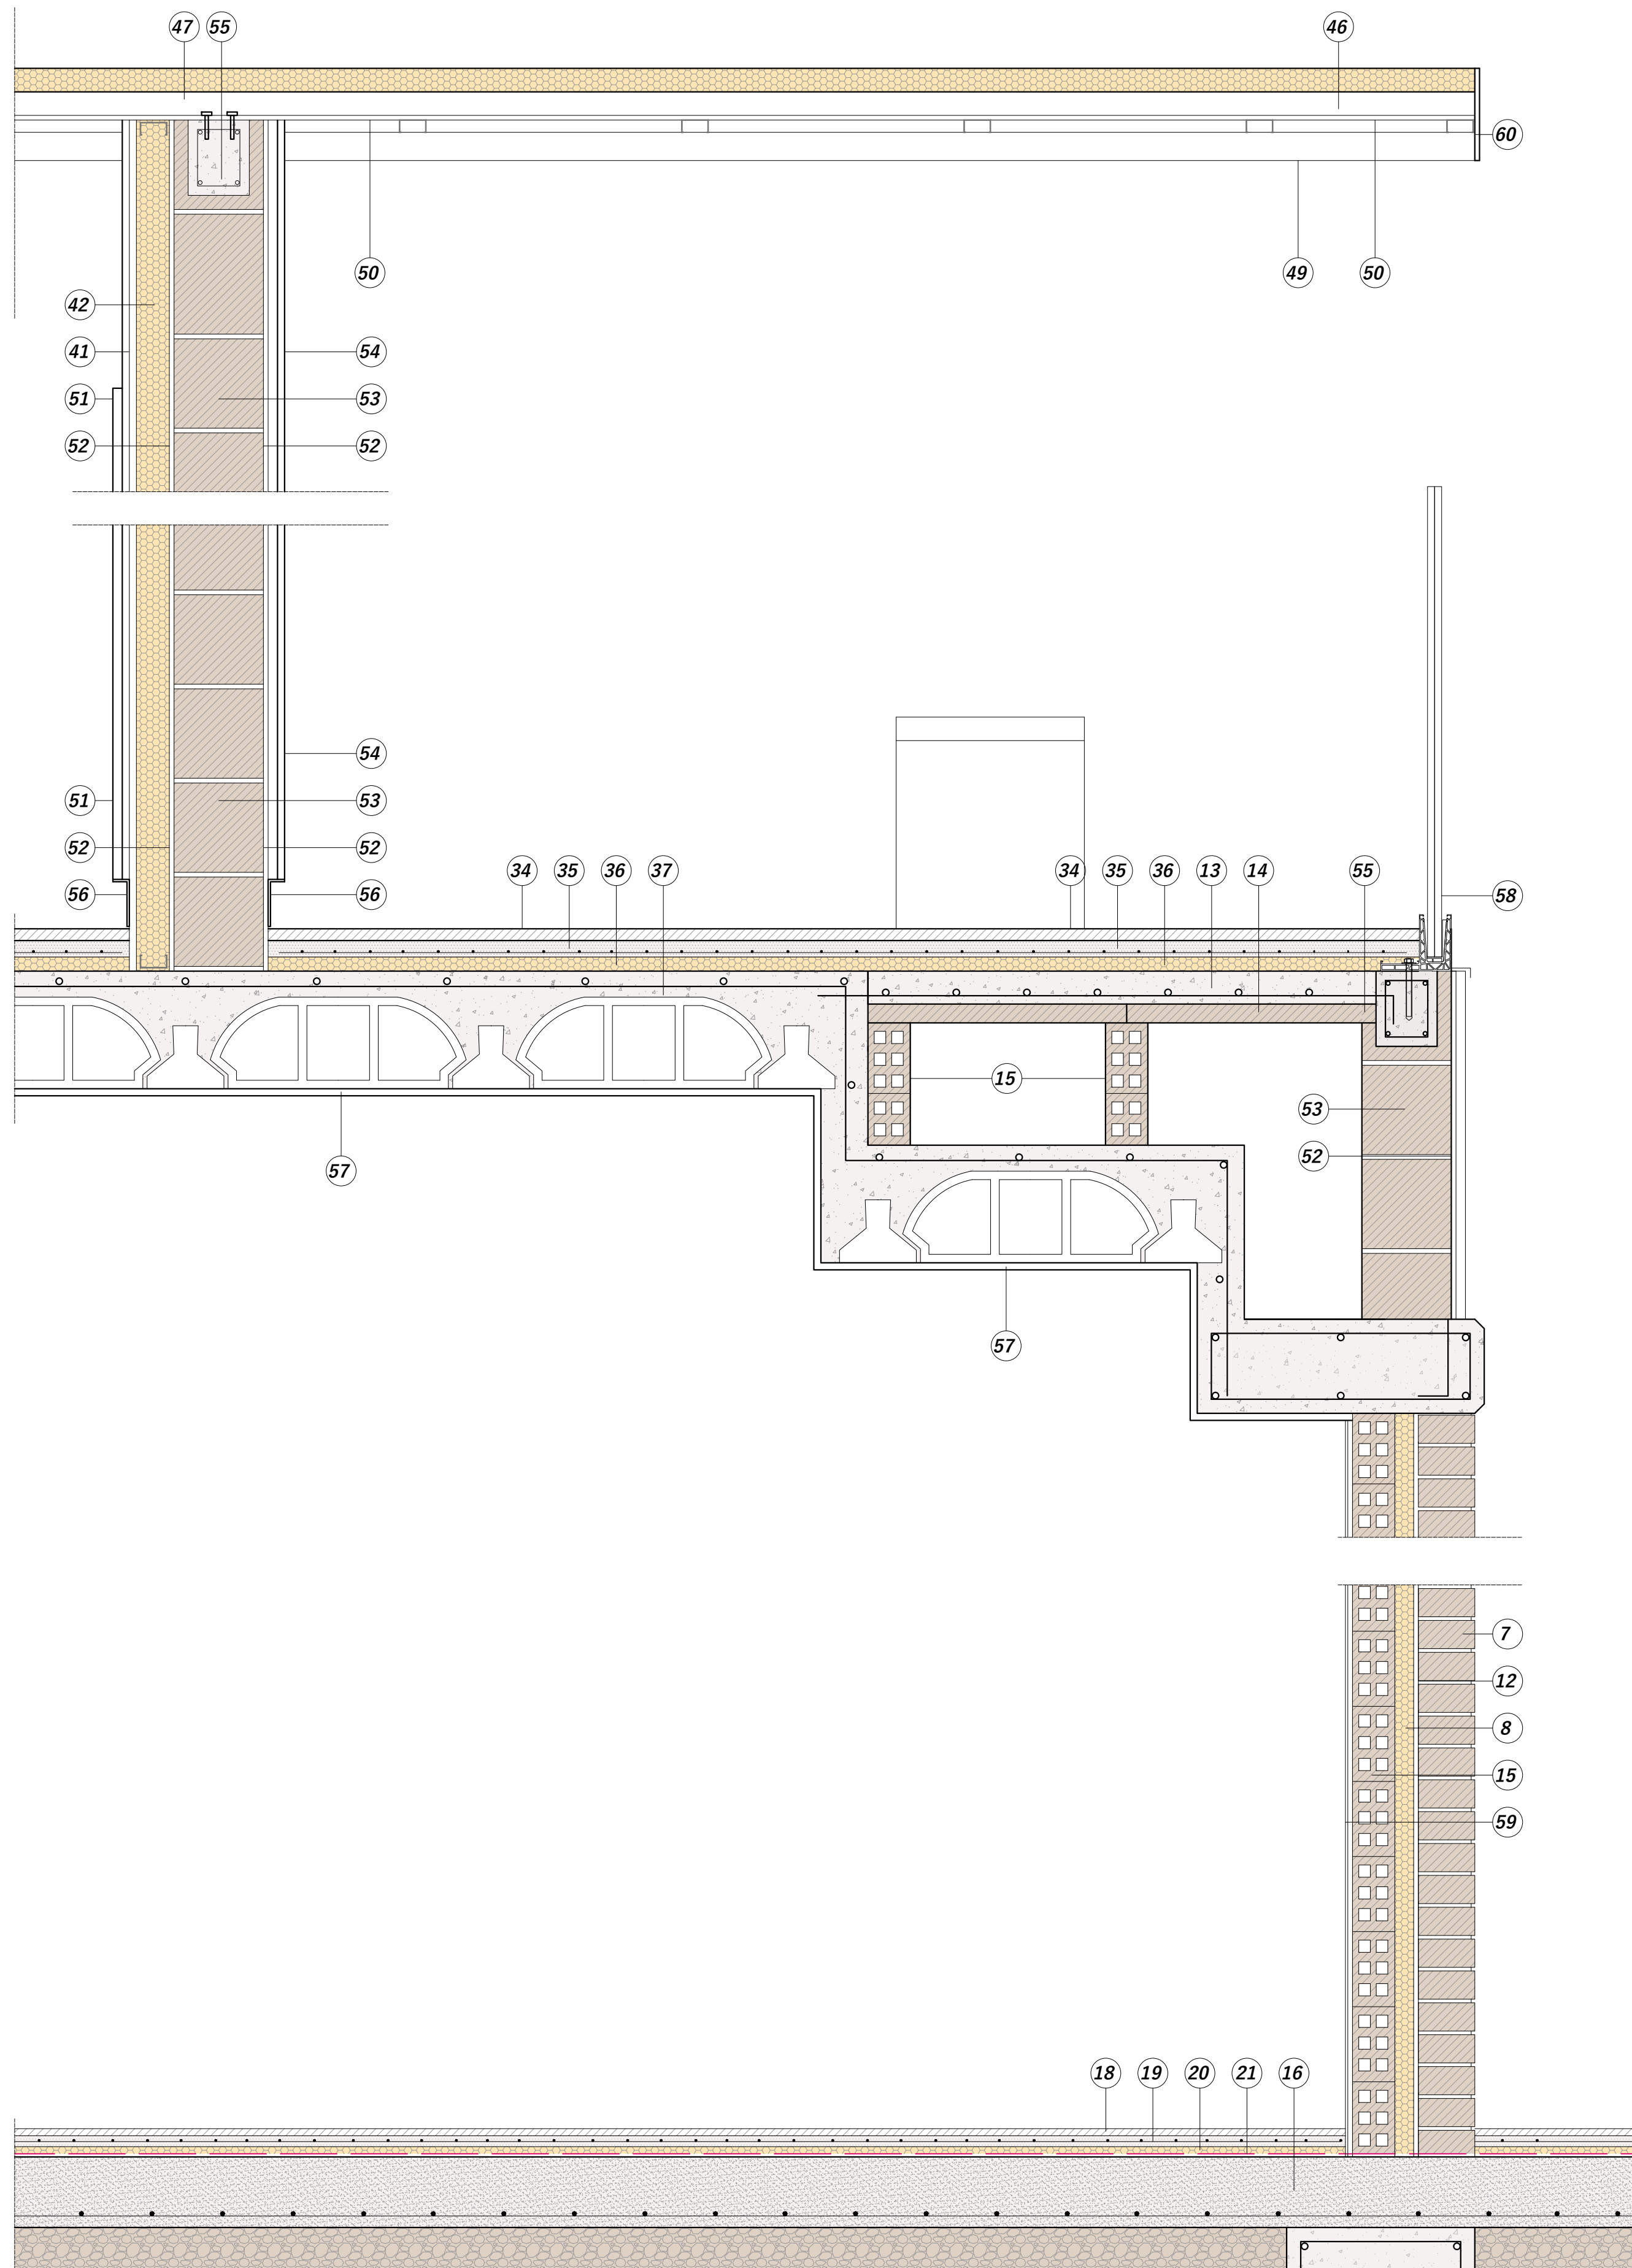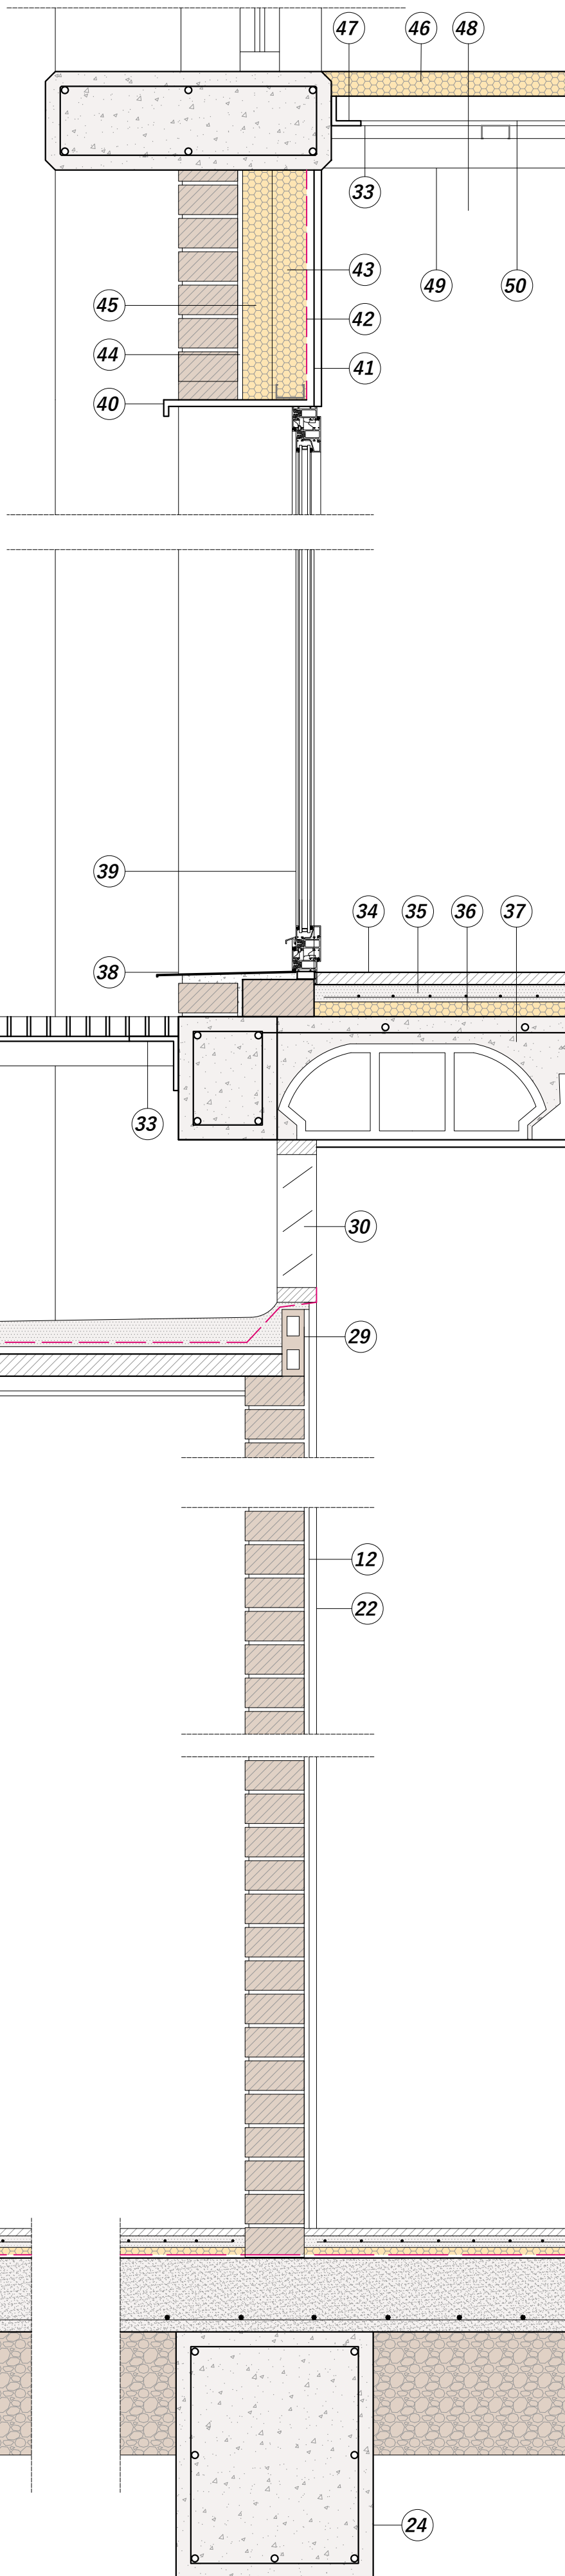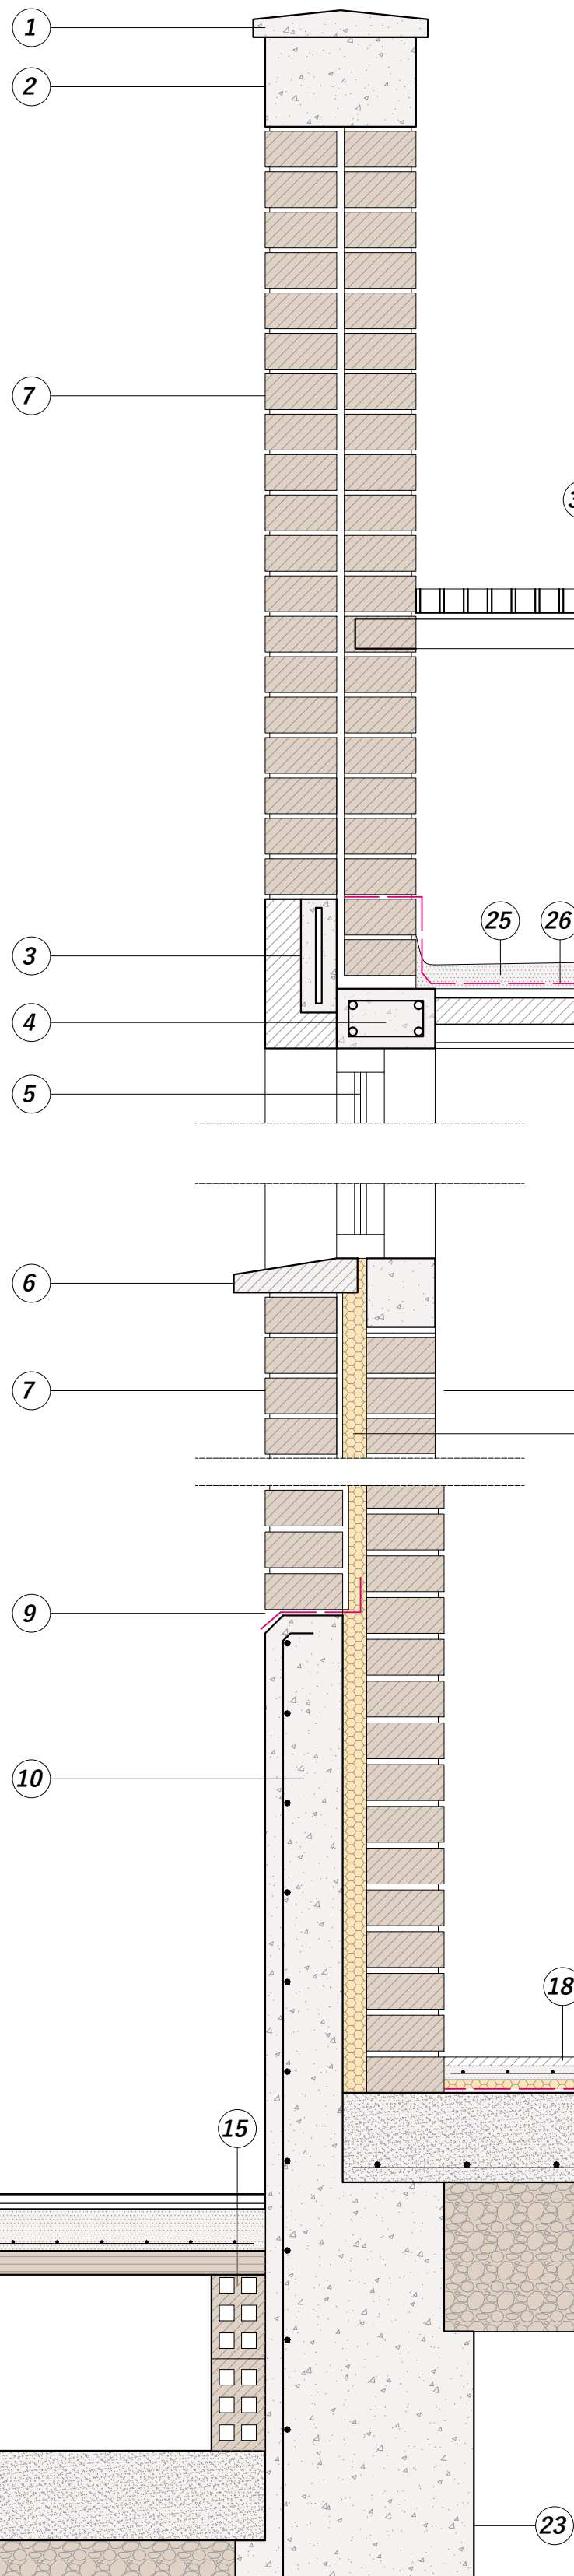



AYUNTAMIENTO DE LA VILLA
DE CARCASTILLO

PROYECTO EJECUCIÓN
PABELLÓN POLIDEPORTIVO
ACCESIBILIDAD Y SALAS DE GIMNASIO Y ACTIVIDADES

DETALLES I
ESTADO REFORMADO

ESCALA
1/10


09

Redactado por el arquitecto
FRANCISCO JAVIER RECALDE MUGUETA - COAVN: 5604

DICIEMBRE 2024

LEYENDA

1. ZUNCHO PERIMETRAL 20X70 CM
2. 1/2 ASTA DE LADRILLO CARAVISTA
3. MORTERO DE CEMENTO
4. DINTEL METÁLICO DESCOLGADO ZUNCHO PERIMETRAL
5. PUERTA METÁLICA ANTI PÁNICO 200X210 CM
6. TRASDOSADO AUTOPORTANTE 70+15+15 DOBLE PLACA DE YESO LAMINADO CON LÁMINA PARA VAPOR Y 5 CM DE LANA DE ROCA
7. PANEL RÍGIDO DE LANA DE ROCA 6 CM EN PARAMENTO VERTICAL
8. FALSO TECHO DESCOLGADO DE PERFILES T60.7 DE ESCAYOLA MODULAR 60X60 CON GUÍA OCULTA
9. AISLANTE TÉRMICO LANA MINERAL EN FALSO TECHO 8CM
10. PERFIL TUBULAR SOLDADO A PERFIL T60.7 PARA CREACIÓN DE PENDIENTE
11. PANEL SANDWICH 40 MM
12. PERFIL METÁLICO EN T 60.7 CADA 60CM
13. TABIQUE 15+15+7+15+15 DE YESO LAMINADO CON 5 CM DE LANA DE ROCA EN EL ALMA
14. TRASDOSADO DE 15+15+70 DE YESO LAMINADO CON 5 CM DE LANA DE ROCA EN ALMA
15. PERMIL METÁLICO EN L DE 100 MM ANCLADO A ESTRUCTURA DE HORMIGÓN Y SOLDADO A PERFIL EN T 60.7
16. LOSA DE HORMIGÓN ARMADO DE 25 CM PARA CIERRE Y CUELQUE DE SEGURIDAD DE CABINA DE ASCENSOR
17. MURO DE HORMIGÓN ARMADO DE 25 CM PARA CABINA DE ASCENSOR.
18. FÁBRICA ANCLADA A MURO DE 1/2 ASTA DE LADRILLO CARAVISTA
19. PERFIL METÁLICO DE REMATE DE 25 CM
20. PORCELÁNICO
21. MORTERO DE CEMENTO ARMADO
22. POLIESTIRENO EXTRUIDO
23. FORJADO DE 25+5CM DE VIGUETA Y BOVEDILLA DE HORMIGÓN
24. LÁMINA IMPERMEABLE
25. SOLERA DE HORMIGÓN ARMADO
26. AZULEJO 30X90
27. FÁBRICA DE LADRILLO HUECO DOBLE 9CM
28. IMPERMEABILIZACIÓN DE MUROS
29. LÁMINA DE POLIETILENO DE ALTA DENSIDAD DRENANTE
30. TUBO DE DRENAJE, 160mm DE DIAMETRO
31. HORMIGÓN DE LIMPIEZA
32. ZAPATA Y MURO DE HORMIGÓN ARMADO PARA CONTENCIÓN DE TIERRAS
33. ASIENTO DE MADERA 4 CM DE ESPESOR- BARNIZADO
34. GLASSFIT SV-1703 TOP
35. TRASDOSADO DE PANEL FENÓLICO CON ALMA DE 7 CM Y 5 CM DE AISLANTE TÉRMICO

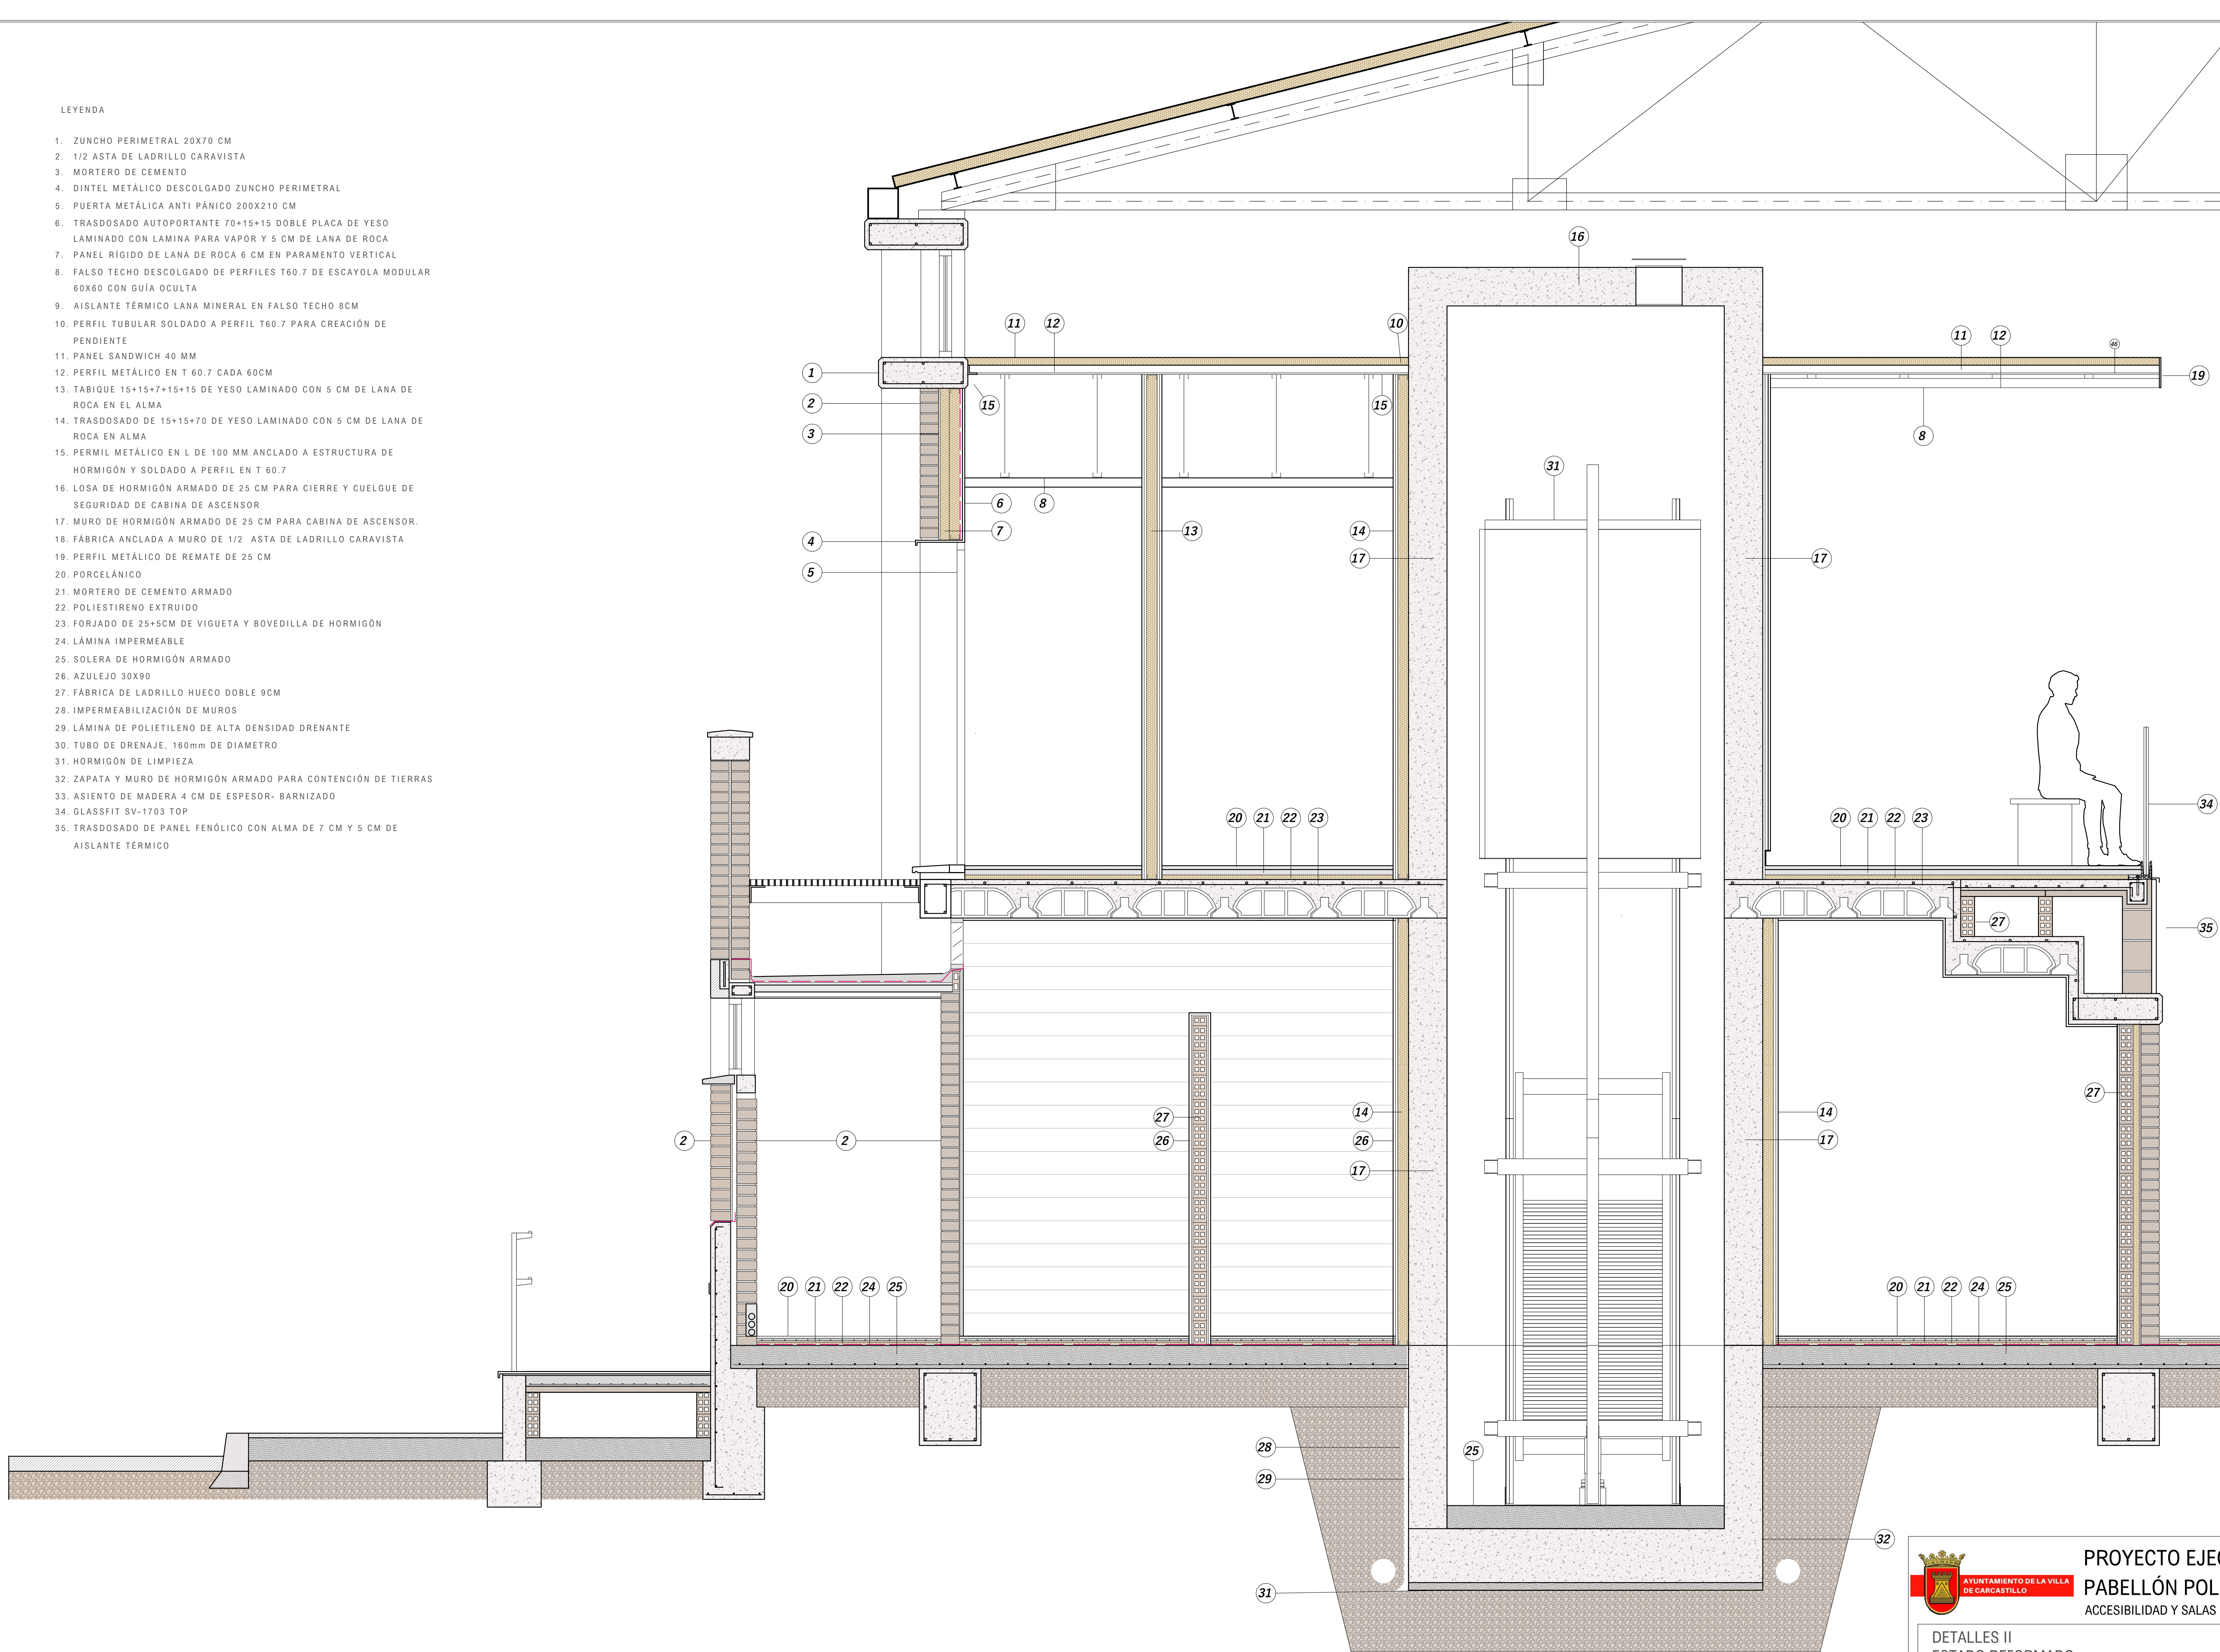

AYUNTAMIENTO DE LA VILLA
DE CARCASTILLO

PROYECTO EJECUCIÓN
PABELLÓN POLIDEPORTIVO

ACCESIBILIDAD Y SALAS DE GIMNASIO Y ACTIVIDADES





DETALLES II
ESTADO REFORMADO

ESCALA
1/10

10

Redactado por el arquitecto
FRANCISCO JAVIER RECALDE MUGUETA - COAVN: 5604

DICIEMBRE 2024

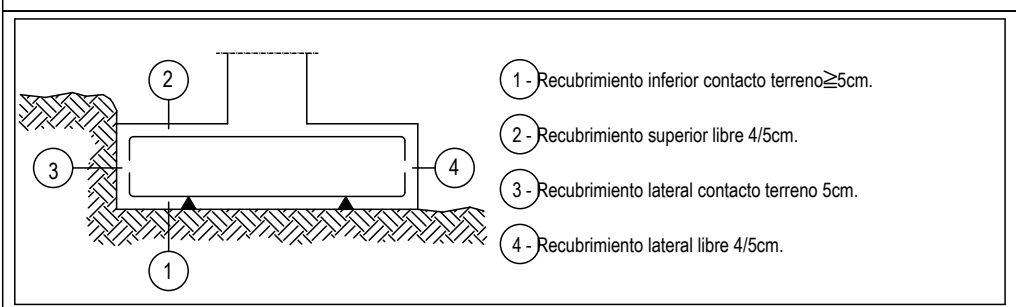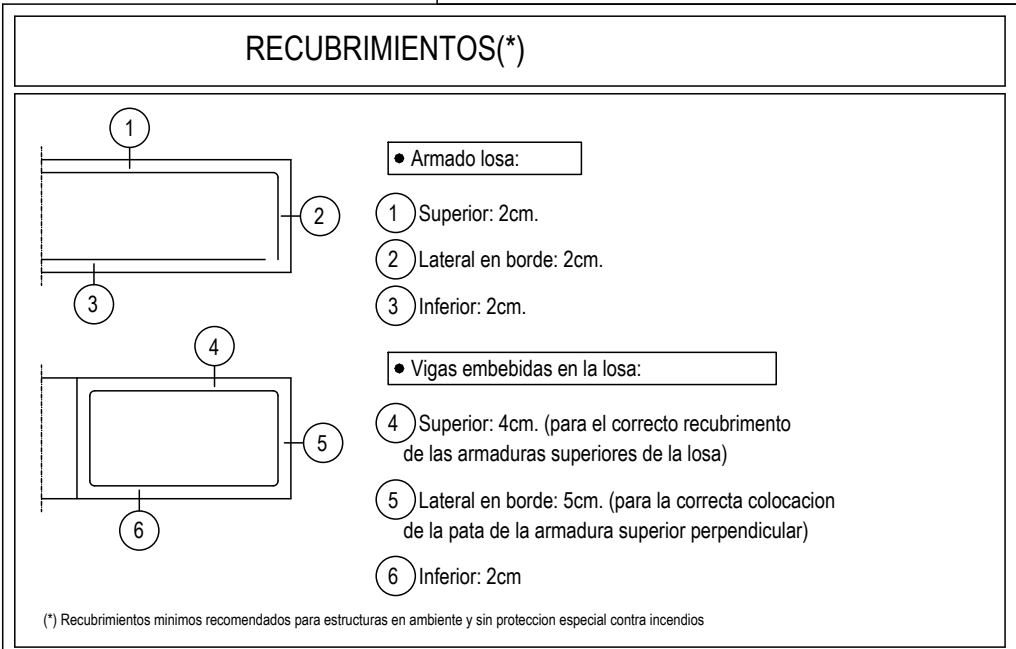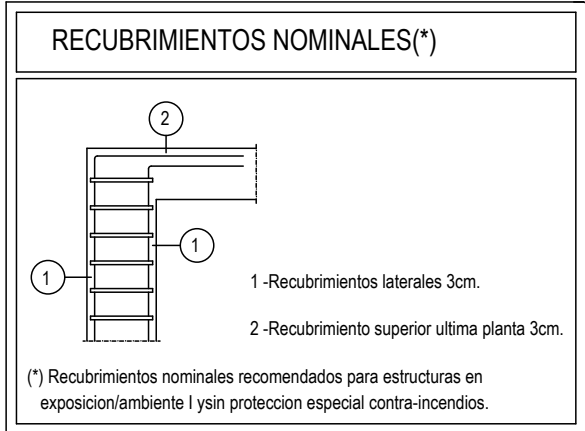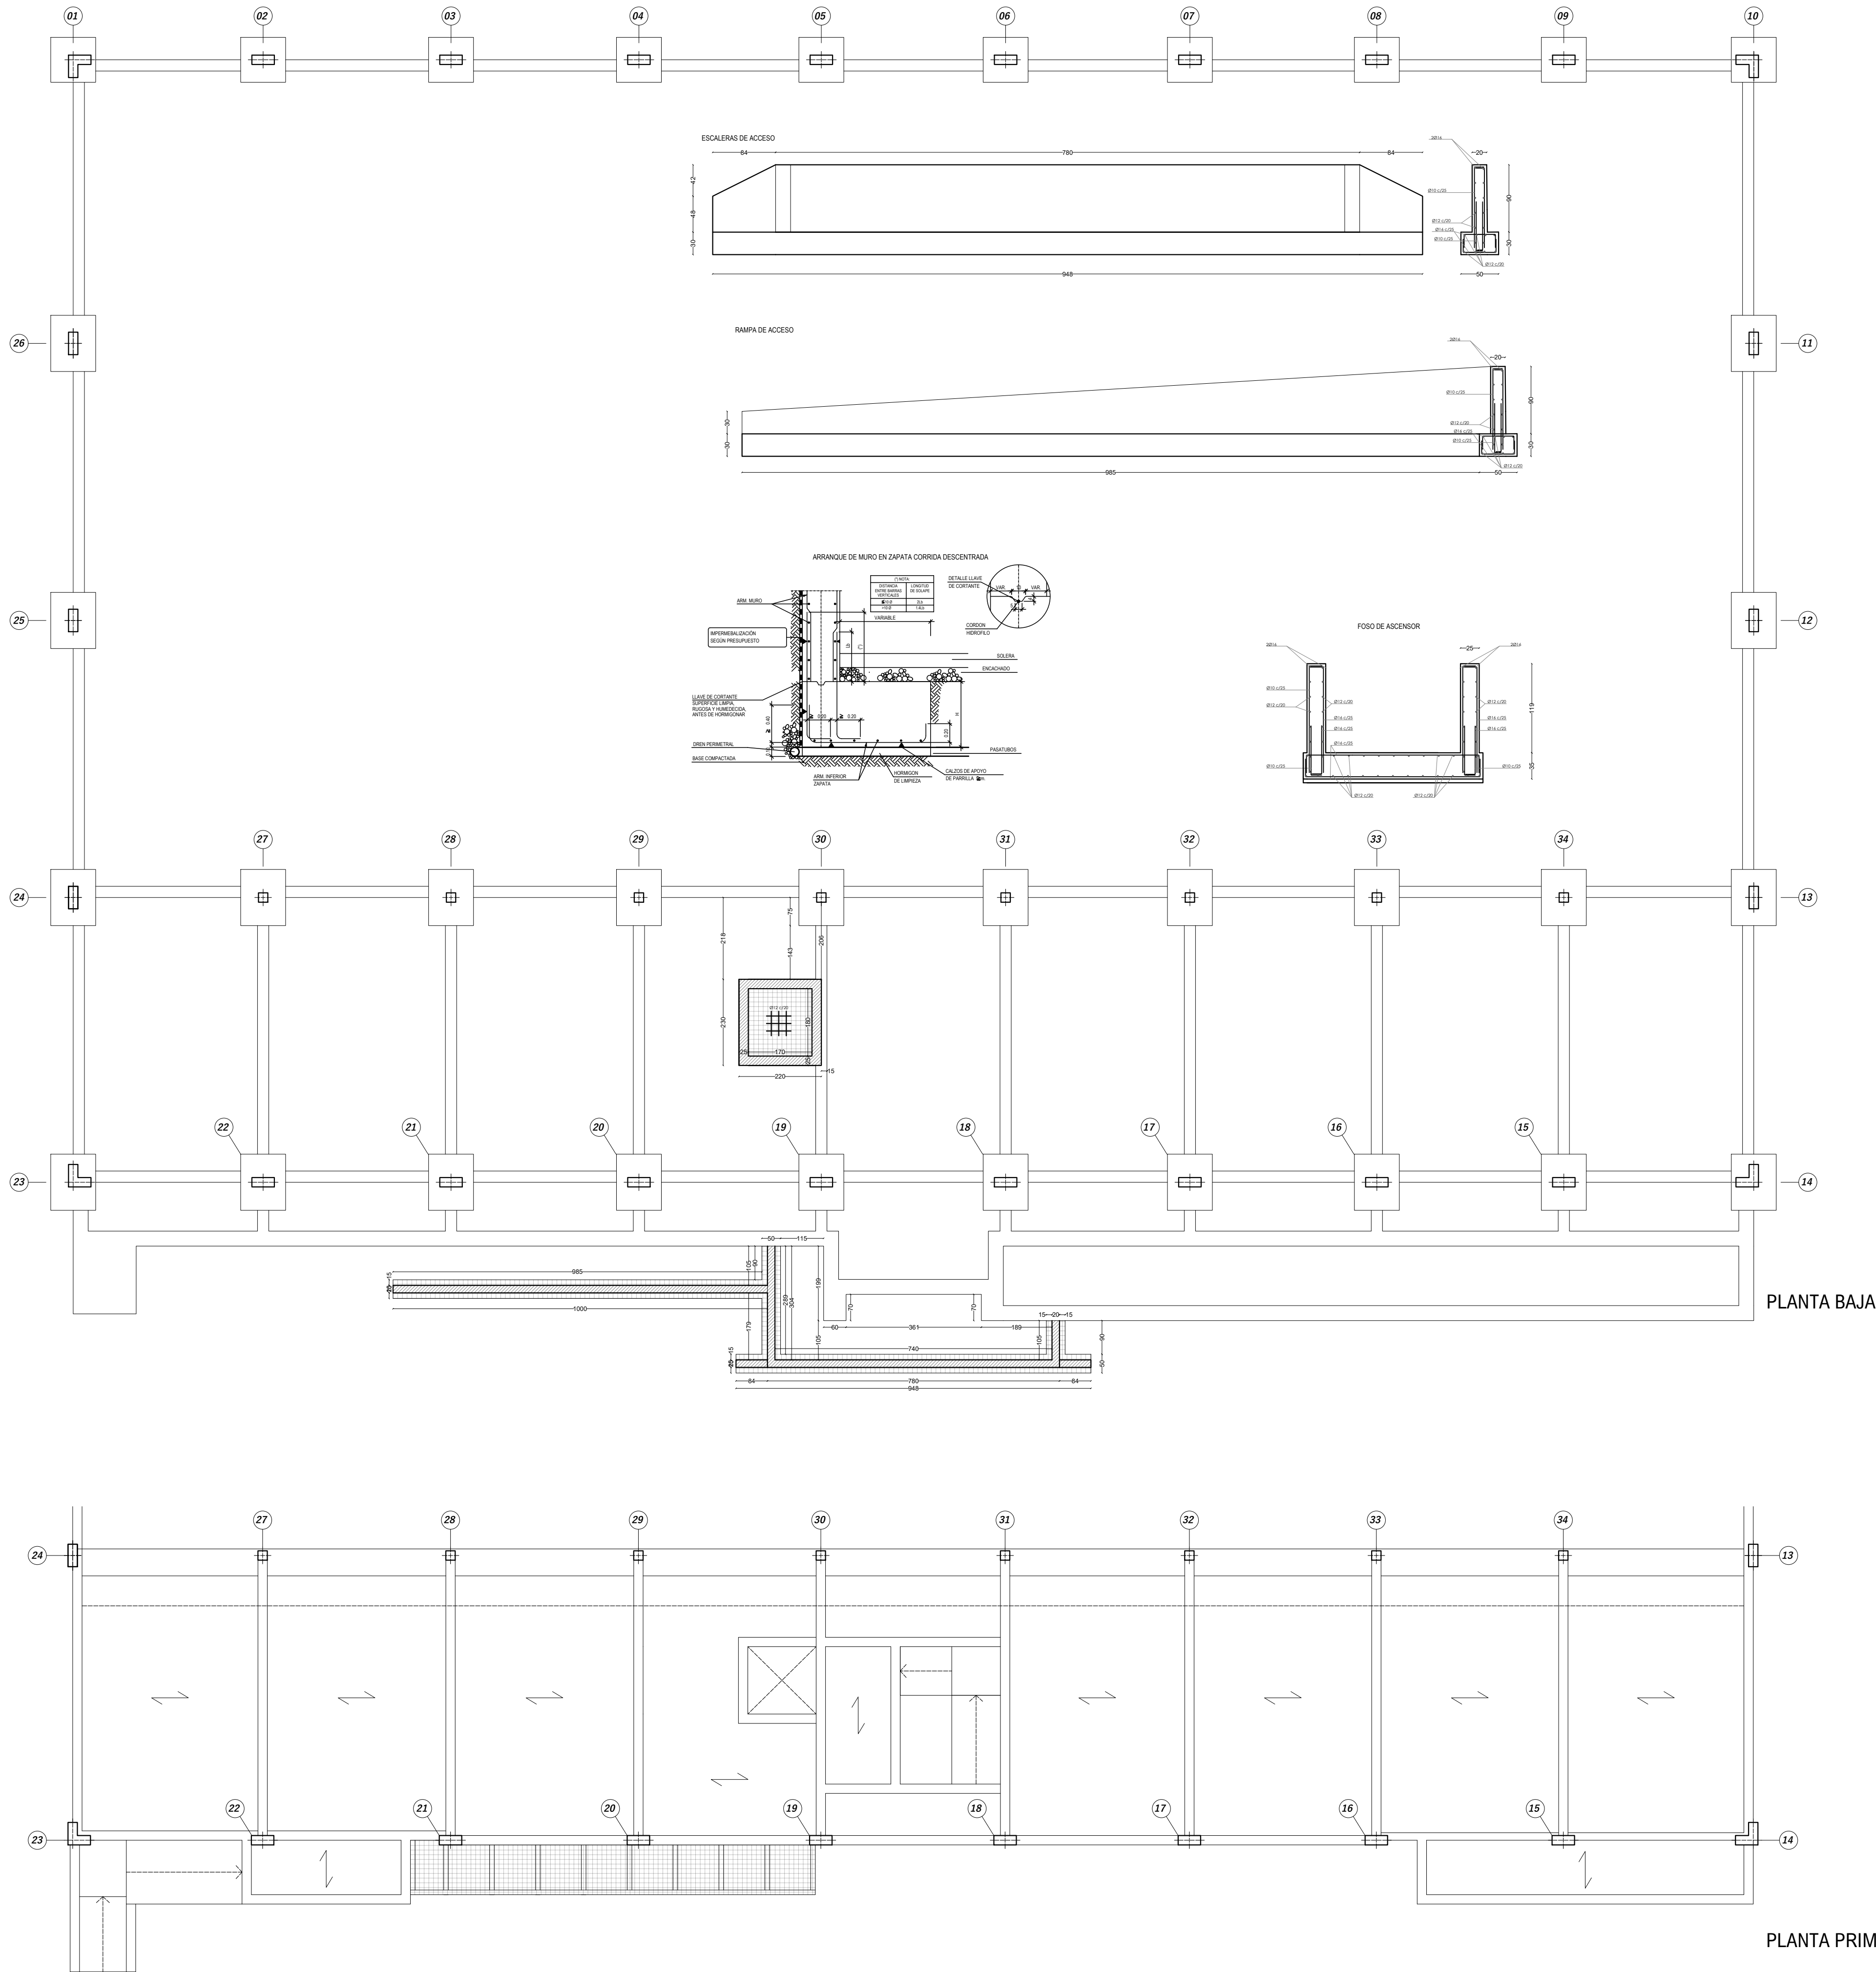

DATOS GEOTECNICOS
-TENSION ADMISIBLE DEL TERRENO CONSIDERADA $C_{adm}=2.00 \text{ Kg/cm}^2$

LONGITUDES DE SOLAPE EN ARRANQUE DE PILARES Lb.				
ARMADURA	SIN ACCIONES DINAMICAS		CON ACCIONES DINAMICAS	
	B 400 S	B 500 S	B 400 S	B 500 S
Ø12	25cm.	35cm.	40cm.	45cm.
Ø16	45cm.	55cm.	60cm.	70cm.
Ø20	65cm.	85cm.	85cm.	105cm.
Ø25	100cm.	135cm.	125cm.	160cm.

NOTA: VALIDO PARA HORMIGON HA-25

CUADRO DE CARACTERÍSTICAS SEGÚN EL CÓDIGO ESTRUCTURAL							
HORMIGÓN							
LOCALIZACIÓN	TIPIFICACIÓN	RESISTENCIA DE CÁLCULO	MÍNIMO CONTENIDO DE CEMENTO	MÁXIMA RELACIÓN AGUA/CEMENTO	VALOR NOMINAL RECUBRIMIENTO	NIVEL DE CONTROL	COEFICIENTE γ _c
Muros de cimentación	HA-30B/20X/2XF2	20 N/mm ²	300 kg	0,60	55+10 mm	ESTADÍSTICO	1,5
Cimentación	HA-30B/20X/2XF2	20 N/mm ²	300 kg	0,60	55+10 mm	ESTADÍSTICO	1,5
Resto de estructura	HA-30B/20X/2XF2	20 N/mm ²	300 kg	0,60	35+10 mm	ESTADÍSTICO	1,5
ACERO							
LOCALIZACIÓN	DESIGNACIÓN	RESISTENCIA DE CÁLCULO	PRODUCTO CERTIFICADO		NIVEL DE CONTROL	COEFICIENTE γ _s	
Todos los elementos	B 500 S	348 N/mm ²	MARCA N / AENOR		NORMAL	1,15	
Malla Electrosoldada	B 500 T	438 N/mm ²	MARCA N / AENOR		NORMAL	1,15	
EJECUCIÓN							
TIPO DE ACCIÓN		NIVEL DE CONTROL		COEFICIENTE			
PERMANENTES		γ _G		NORMAL			
PERMANENTES DE VALOR NO CONSTANTE		γ _G *		NORMAL			
VARIABLES		γ _Q		NORMAL			

AYUNTAMIENTO DE LA VILLA DE CARCASTILLO

PROYECTO EJECUCIÓN

PABELLÓN POLIDEPORTIVO

ACCESIBILIDAD Y SALAS DE GIMNASIO Y ACTIVIDADES

CIMENTACIÓN

ESTADO REFORMADO

Redactado por el arquitecto

FRANCISCO JAVIER RECALDE MUGUETA - COA/Nº: 5604


ESCALA 1/100

12

DICEMBRE 2024



 
ARQUETA



ARQUETA SIFÓNICA



 SUMIDERO SIFÓNICO



SUMIDERO EXISTENTE





SUMIDERO PROYECTADO

2% PENDIENTE DE TUBERIA

**DIÁMETRO DE TUBERIAS 110, EXCEPTO FREGADEROS,
LAVABOS E INDICACIONES**

MURO APAREJADO 12CM. LADRILLO MACIZO. JUNTAS DE MORTERO

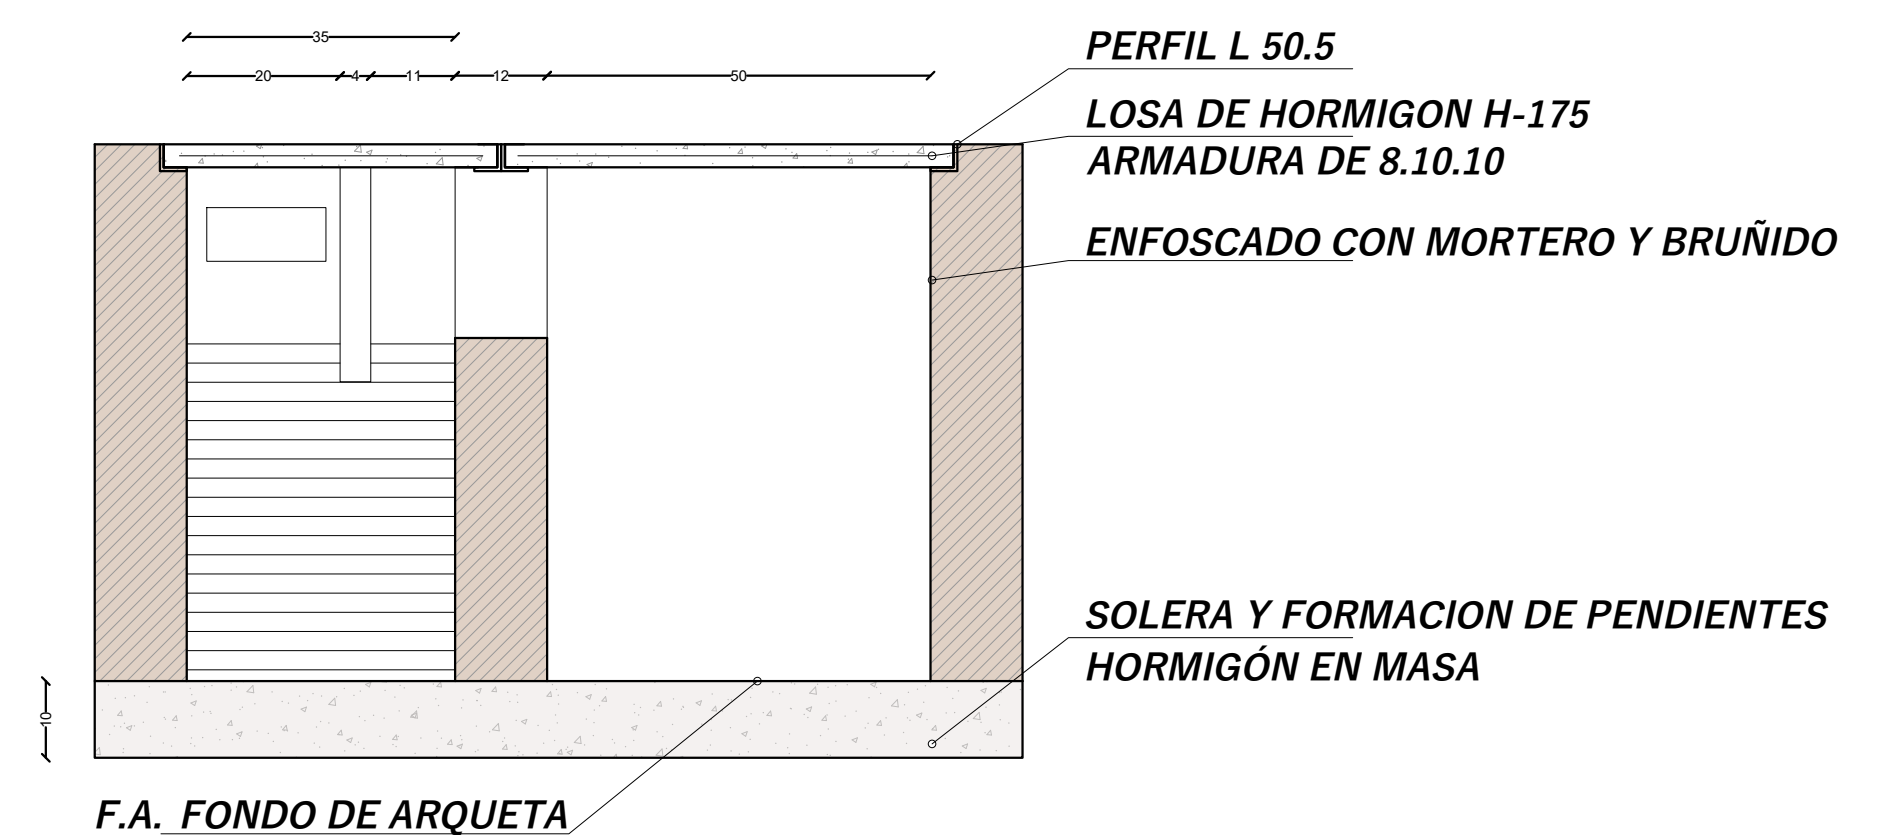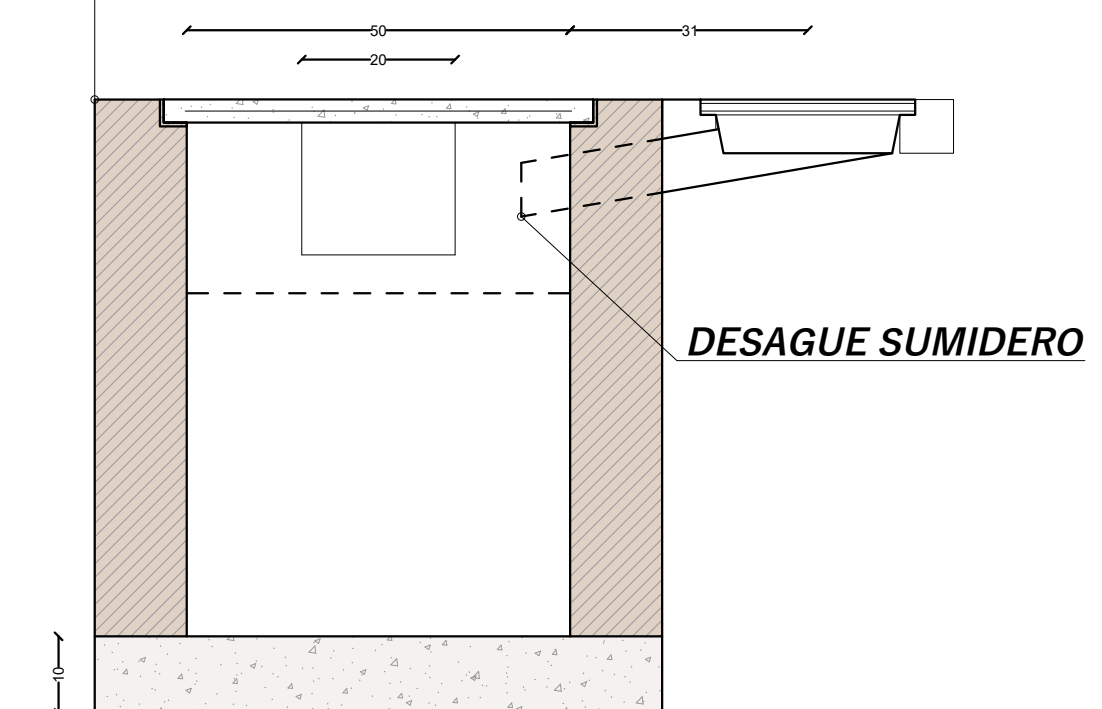

LOSA DE HORMIGON H-175
ARMADURA DE 8.10.10


ARMADURA DE 8.10.10

ENFOSCADO CON MORTERO Y BRUÑIDO

SOLERA Y FORMACION DE PENDIENTES HORMIGÓN EN MASA

HORMIGÓN EN MASA

F.A. FONDO DE ARQUETA

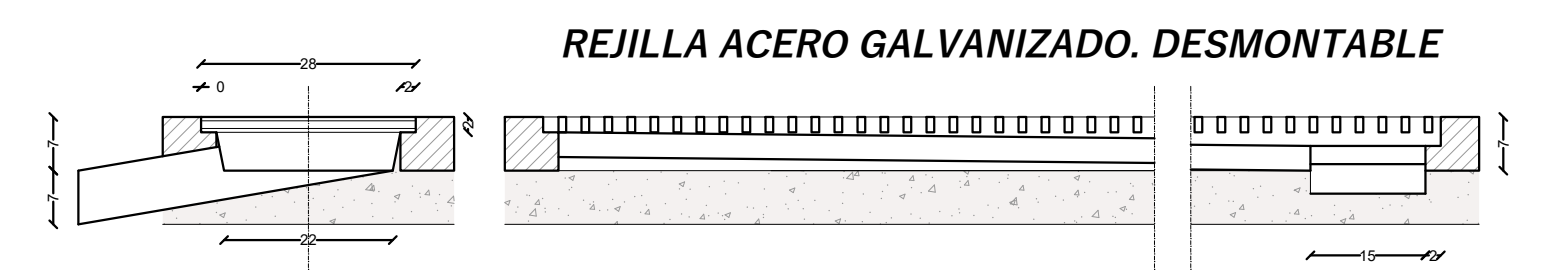


PROYECTO EJECUCIÓN
PABELLÓN POLIDEPORTIVO
ACCESIBILIDAD Y SALAS DE GIMNASIO Y ACTIVIDADES

A PABELLÓN POLIDEPORTIVO

ACCESIBILIDAD Y SALAS DE GIMNASIO Y ACTIVIDADES

SANEAMIENTO ESTADO REFORMADO

 ESTADO REFORMADO



ESCALA
1/100

12

Redactado por el arquitecto
FRANCISCO JAVIER RECALDE MIGUETA - COAVN: 5604

FRANCISCO JAVIER REGALDE MUGUETA - COAVN: 5604

MBRE 2024

VERIFICAR EN www.coatim.org/verificacion
www.coatim.org/verificacion

FECHA
 DADA

19/03/2025

IN2023A0212


19/03/2025

12132630000
verifiable on www.cocon.org/verification
www.cocon.org/verification og1ar2agm9

SADO
SATUA

NAVARRA
VIA DEL CO
NOLLE
CORRISPET
CORRAN-C

W

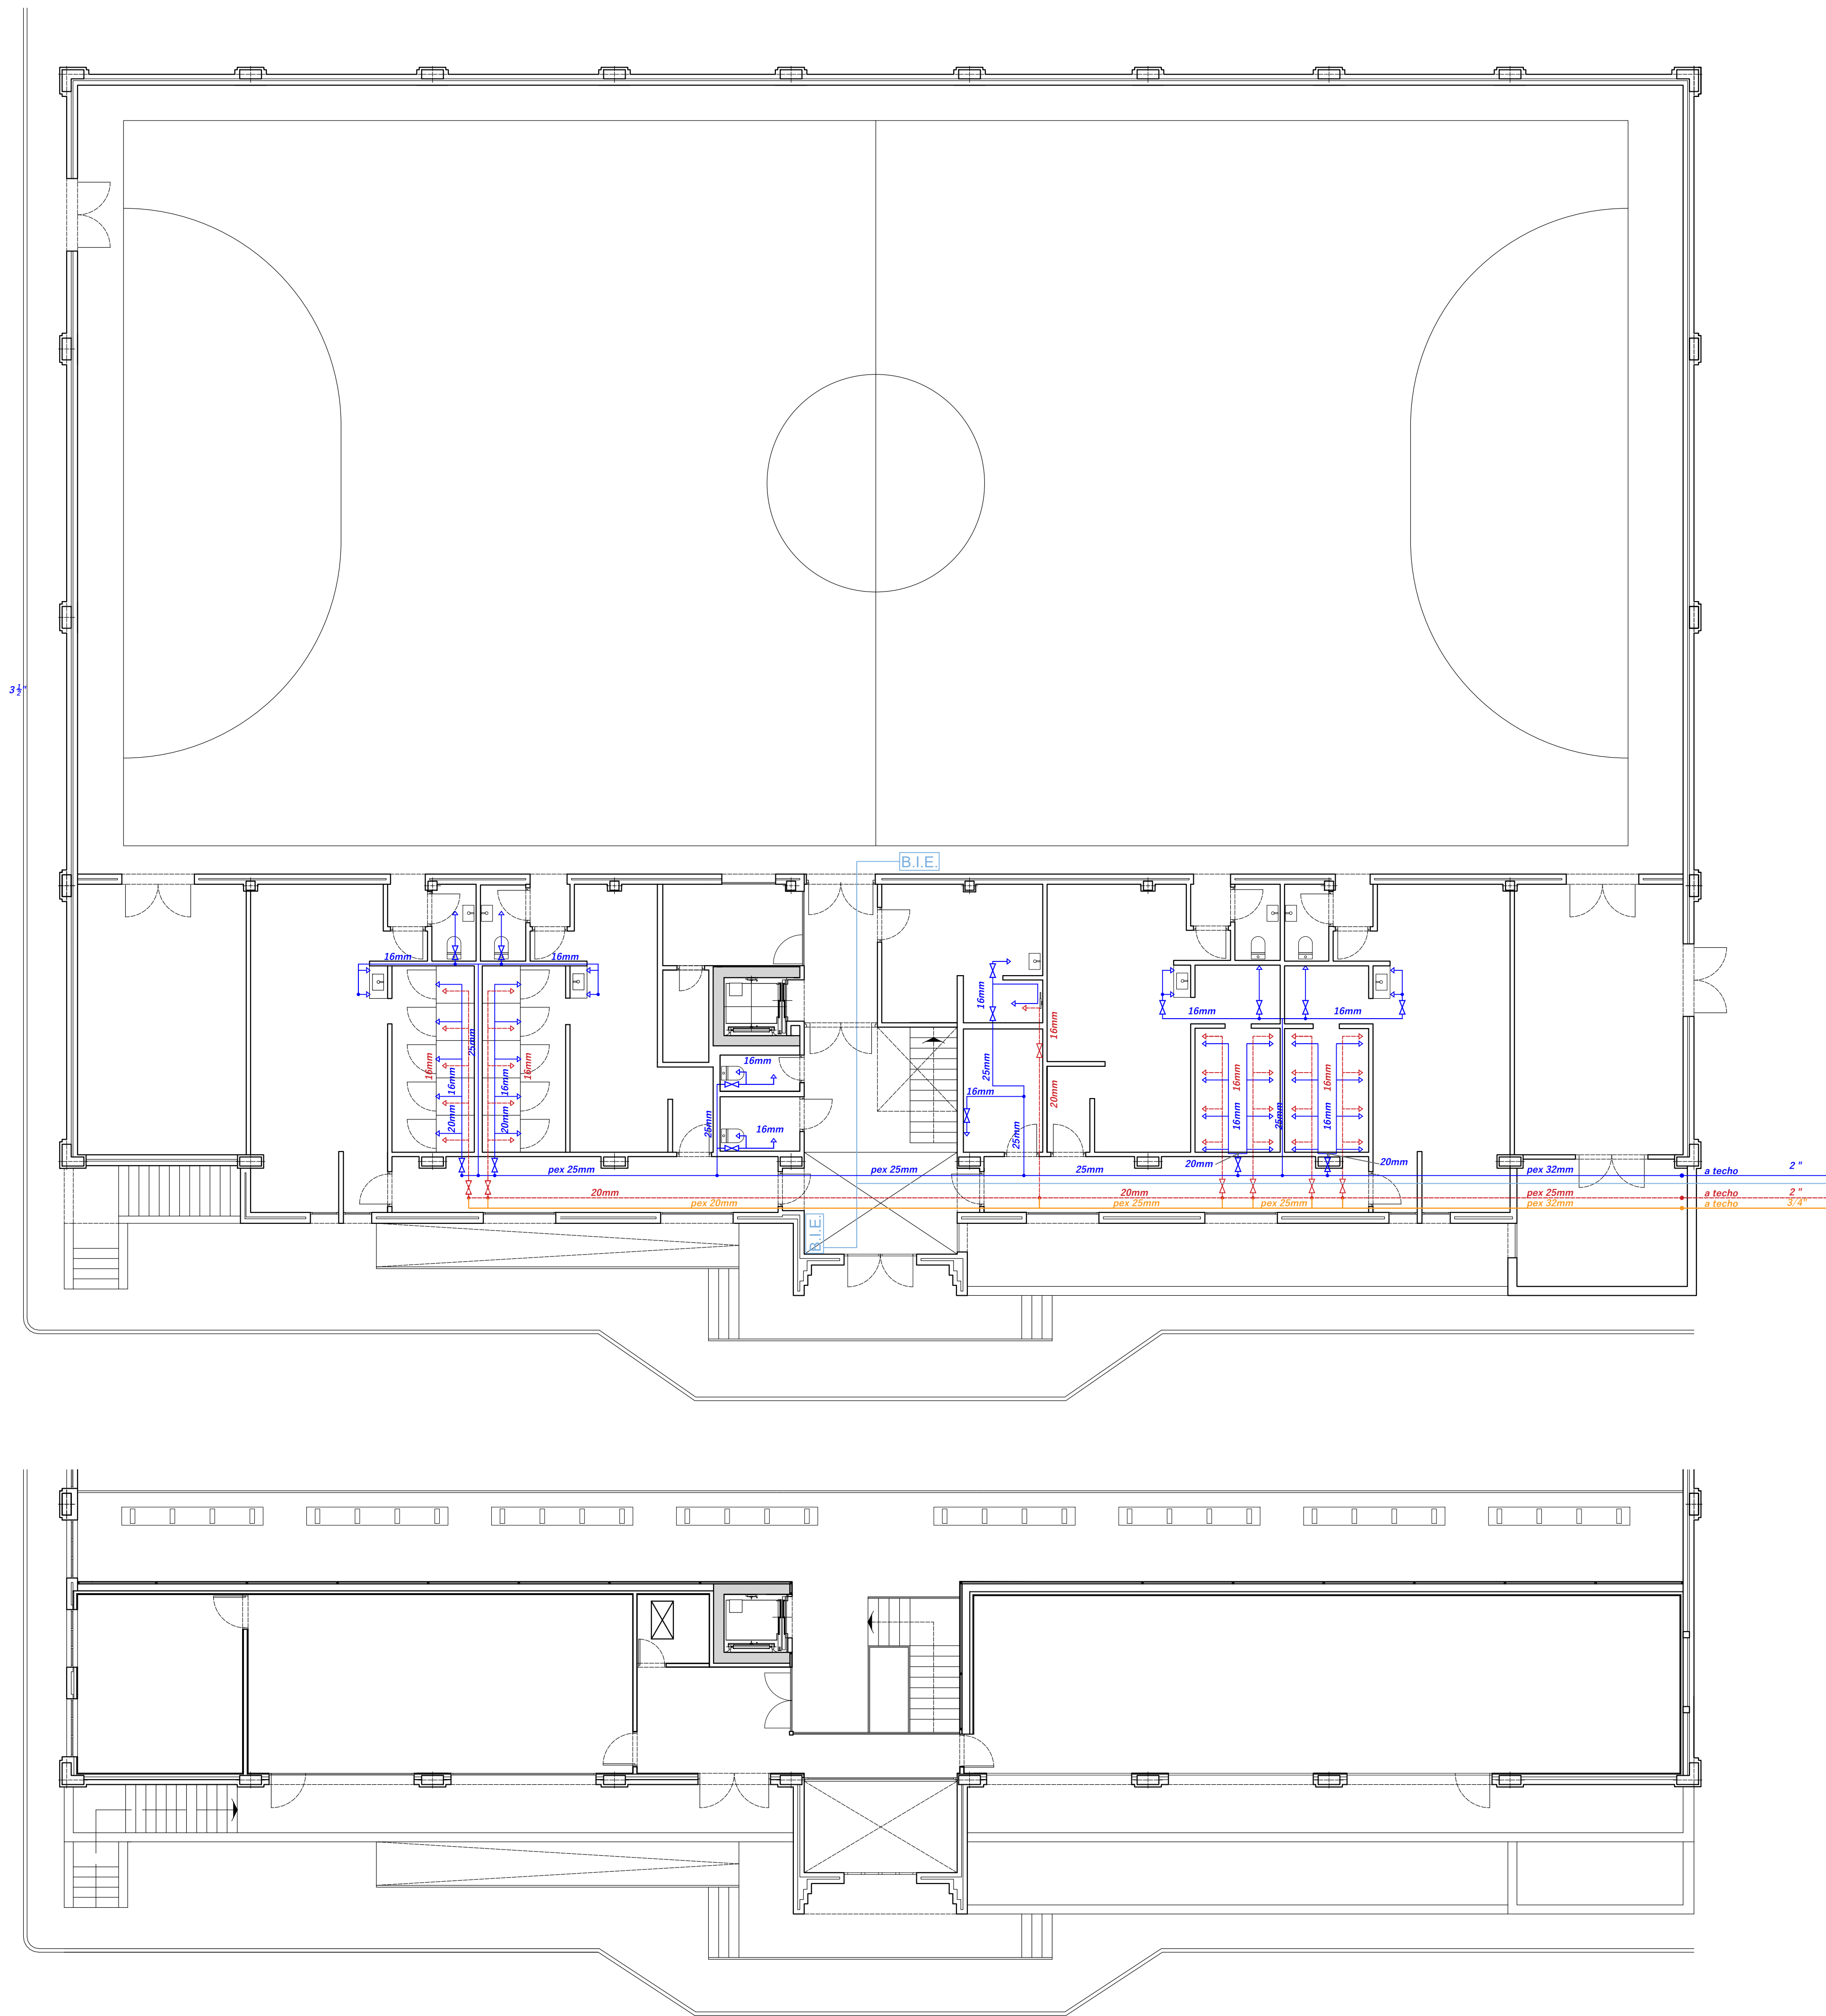


3 1/2'


FONTANERIA

- CONTADOR
- VALVULA DE RETENCION
- PUNTO DE AGUA
- LLAVE DE CORTE
- LLAVE DE CORTE CON DESAGUE
- UNION CON TUBERIA
- CRUCE DE TUBERIA
- T DE EMPALME PARA AMPLIACION
- TUBERIA DE AGUA FRIA
- TUBERIA DE AGUA CALIENTE

B.I.E. EQUIPO DE MANGUERA EMPOTRADA

SUSTITUCION DE CONDUCCIONES GENERALES BAJO SOLADO
POR TUBERIAS DE PEX POR TECHO DE PB POR INTERIOR DE VESTUARIOS
CREACIÓN DE RED DE AGUA FRÍA PARA DUCHAS MEDIANTE ROZAS
LAS CONDUCCIONES DE AGUA CALIENTE IRAN CALORIFUGADAS

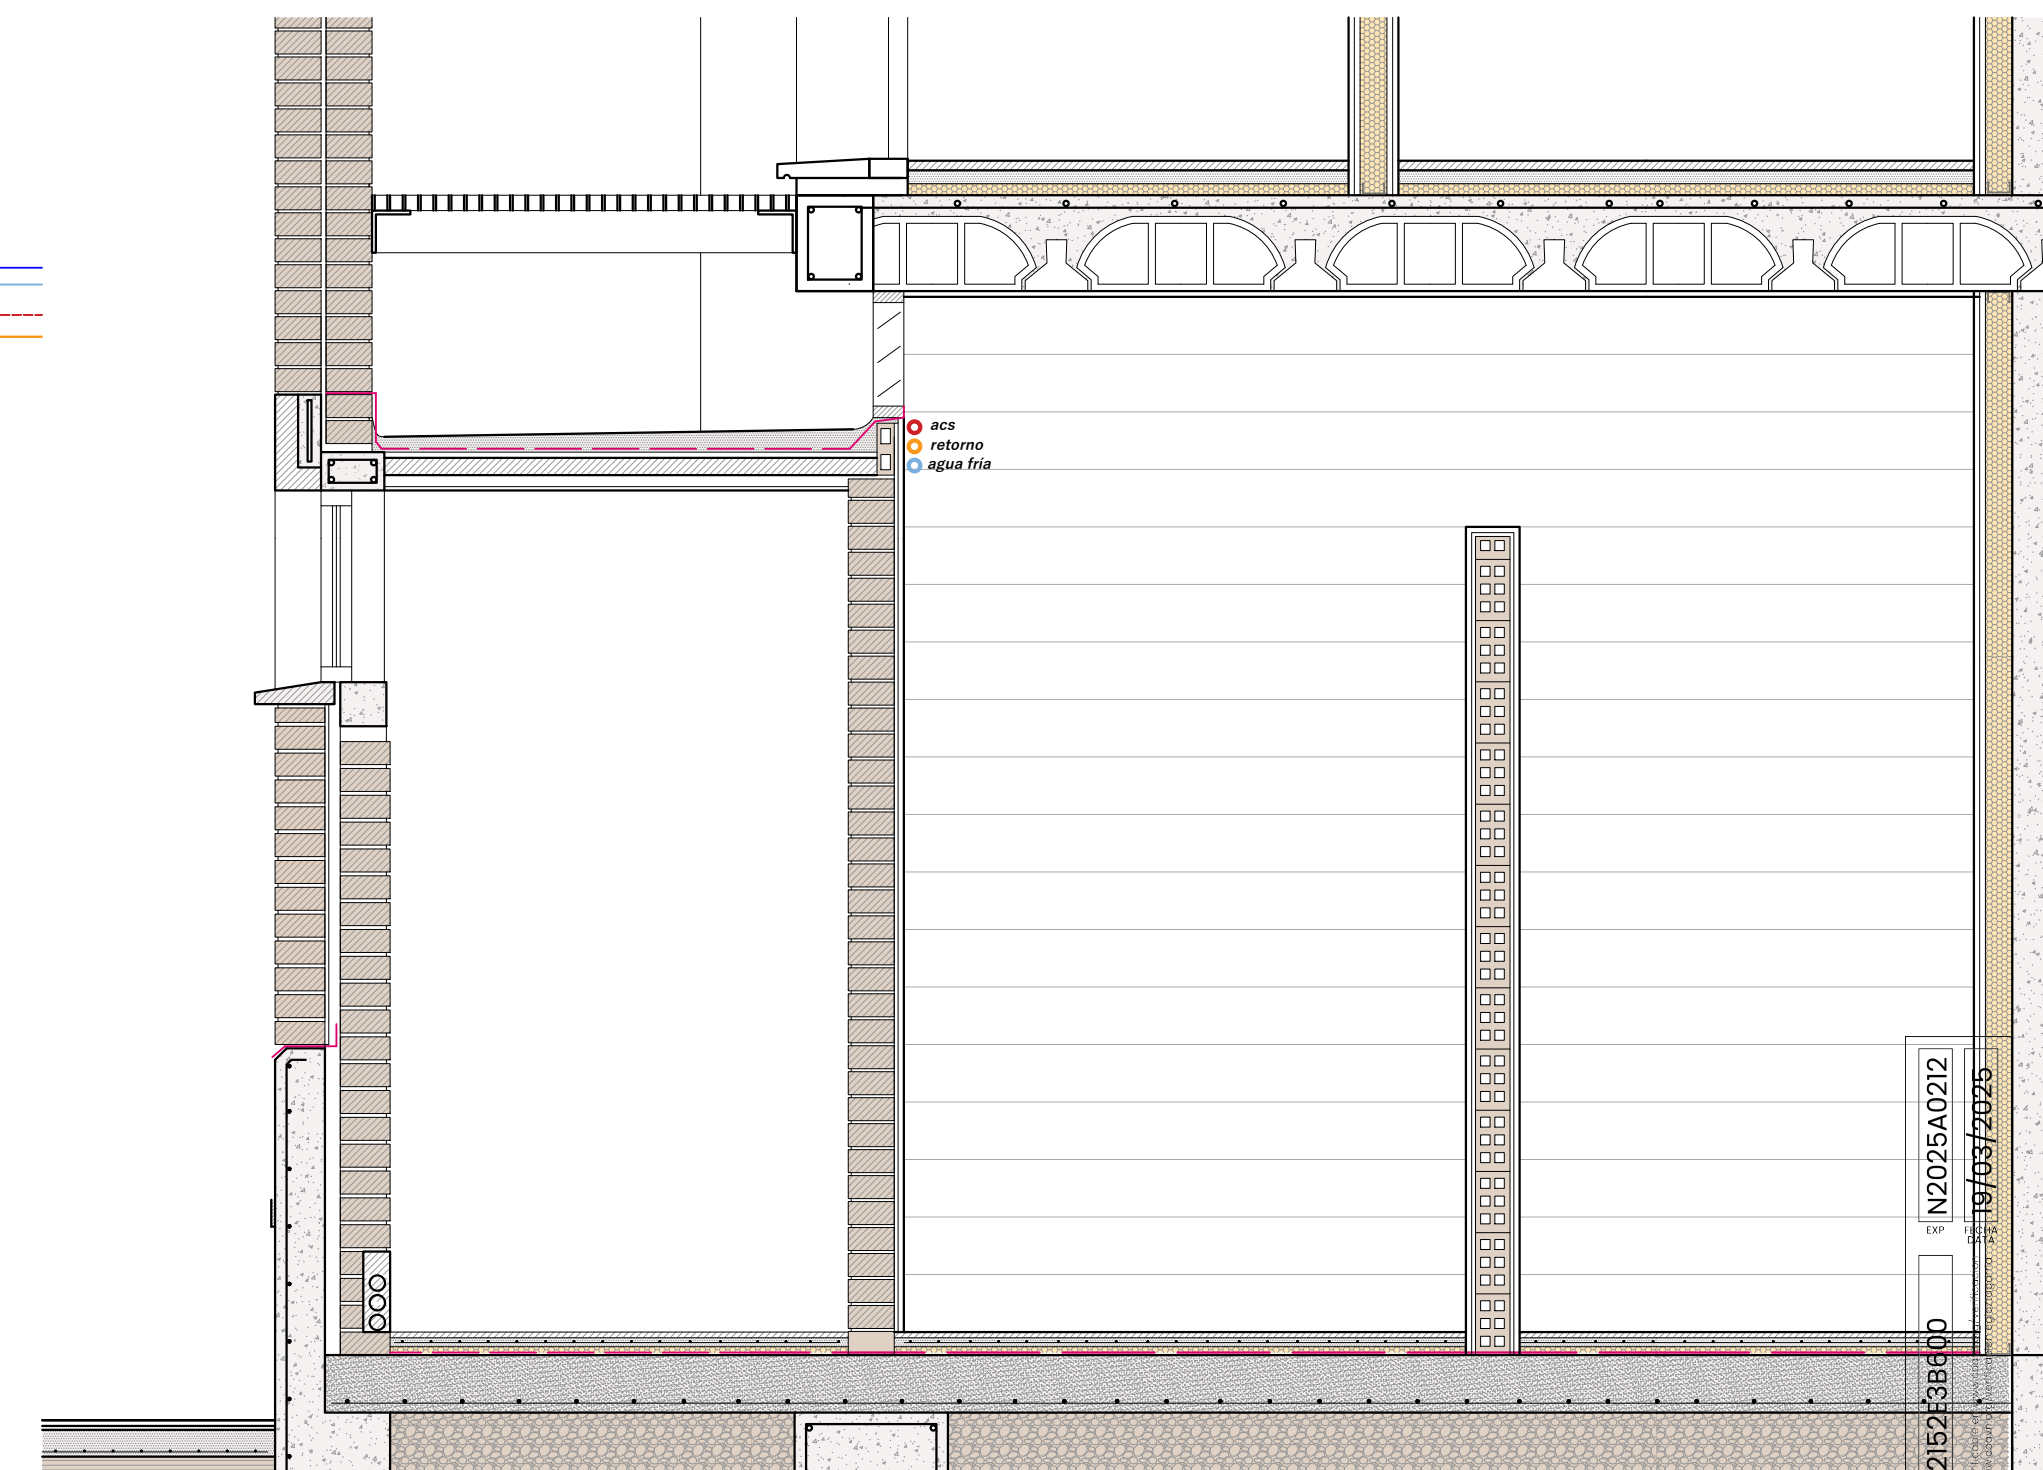

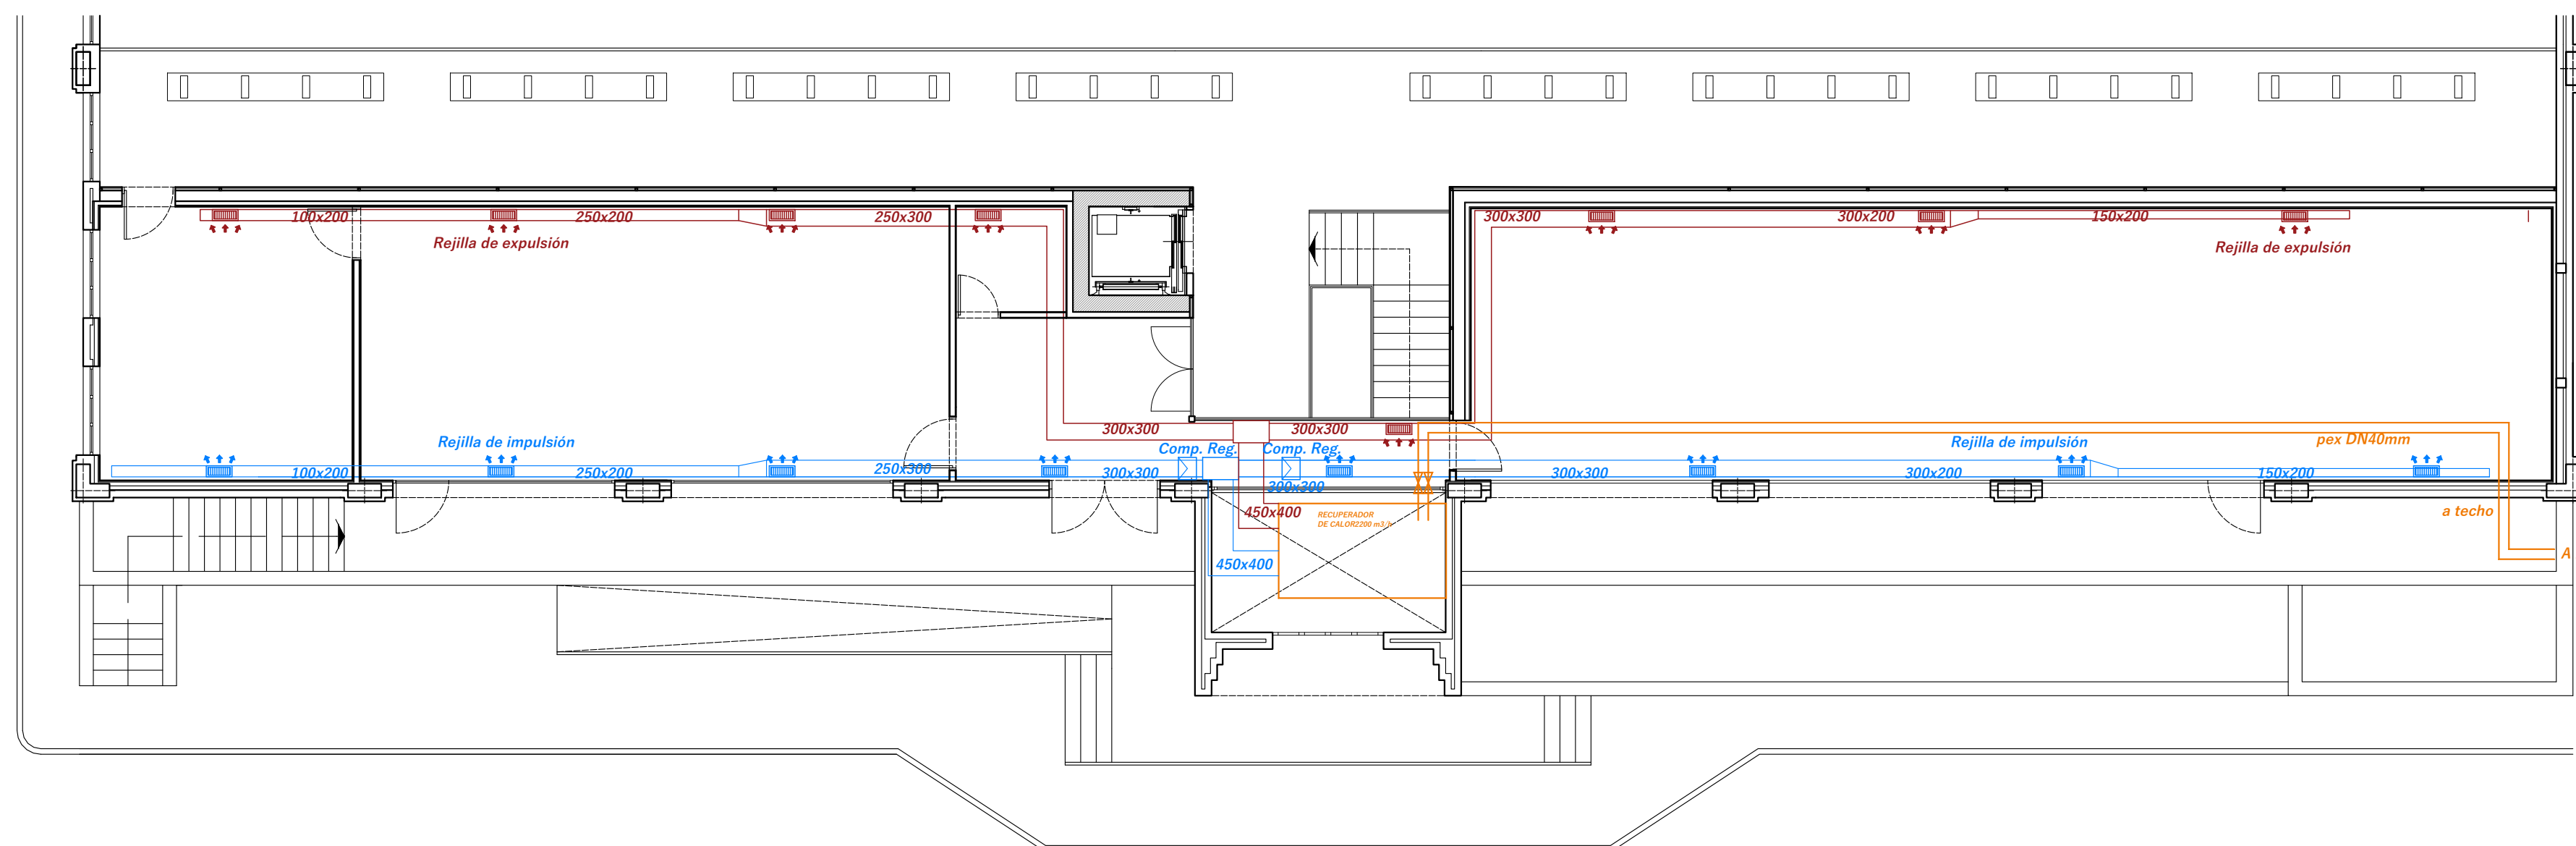

A technical line drawing of a rectangular glass enclosure, likely a shower or a display case. The drawing shows the structure from an isometric perspective. It features a rectangular frame with glass panels on the front and sides. The dimensions are labeled: 'L' for the length, 'D' for the depth, and 'H' for the height. The drawing includes details of the frame, including the top rail, bottom rail, and side rails, as well as the glass panels and the door mechanism on the right side.

NOTA: El módulo exterior contiene filtros de carbón o batería de refrigeración/mixta. La batería de refrigeración/mixta es interior en los modelos 55-110.

ELECTRICIDAD EXISTENTE

-  CUADRO GENERAL DE MANDO Y PROTECCION
-  PUNTO DE LUZ EN PARED
-  LAMPARA DE INCANDESCENCIA
-  LUMINARIA
-  FLUORESCENTE
-  ARMARIO METÁLICO
-  CAJA METÁLICA
-  BASE ENCHUFE 16 A
-  BASE ENCHUFE 25 A
-  BASE ENCHUFE 32 A. 3 P.
-  INTERRUPTOR
-  CONMUTADOR
-  CAJA DE DERIVACION
-  TIRA LED
-  CONTROL DE ACCESO

CONDUCCIONES GENERALES POR SUELO DE FORJADO Y EMPOTRADA

CONDUCCIONES DE ILUMINACIÓN DE PISTA. ZONA PÚBLICO Y DE ASPIRACION DE PISTA POR SUELO DE FORJADO Y EMPOTRADA HASTA SOPORTE ENTRE CERCAS.

CIRCUITOS REGULABLES DESDE EL CUADRO GENERAL DE MANDO

PLANTA BAJA

- V1₁ VESTUARIO 1
- V1₂ VESTUARIO 1
- V2₁ VESTUARIO 2
- V2₂ VESTUARIO 2
- V3₁ VESTUARIO 3
- V3₂ VESTUARIO 3
- V4₁ VESTUARIO 4
- V4₂ VESTUARIO 4
- V_{V1} EXTRACCIÓN VESTUARIO 1
- V_{V2} EXTRACCIÓN VESTUARIO 2
- V_{V3} EXTRACCIÓN VESTUARIO 3
- V_{V4} EXTRACCIÓN VESTUARIO 4

PISTA Y ZONA DE PÚBLICO

- CIRCUITOS DE ALUMBRADO F1, F2, F3, F5 Y G1
- CIRCUITOS DE RENOVACIÓN V_{P1}, V_{P2}
- CIRCUITOS DE ALUMBRADO F4, F6, F7, G2.
- CIRCUITOS DE RENOVACIÓN V_{P3}, V_{P4}

ELECTRICIDAD A INSTALAR

-  07 PULSADOR
-  07 LUMINARIA FOCO SUSPENDIDO
-  LUMINARIA LINEAL SUSPENDIDA
-  TIRA LED
-  ESTOR MOTORIZADO
-  CUADRO
-  E1 LUMINARIA EMERGENCIA 200 lm
-  E15 LUMINARIA EMERGENCIA 90 lm

CONDUCCIONES GENERALES POR FALSO TECHO Y TRASDOSADOS



AYUNTAMIENTO DE LA VILLA DE CARCASTILLO

PROYECTO EJECUCIÓN

PABELLÓN POLIDEPORTIVO

ACCESIBILIDAD Y SALAS DE GIMNASIO Y ACTIVIDADES

INSTALACIÓN ELÉCTRICA



ESCALA 1/100

15

Redactado por el arquitecto


FRANCISCO JAVIER RECALDE MUGUETA - COA/Nº: 1804

DICIEMBRE 2024

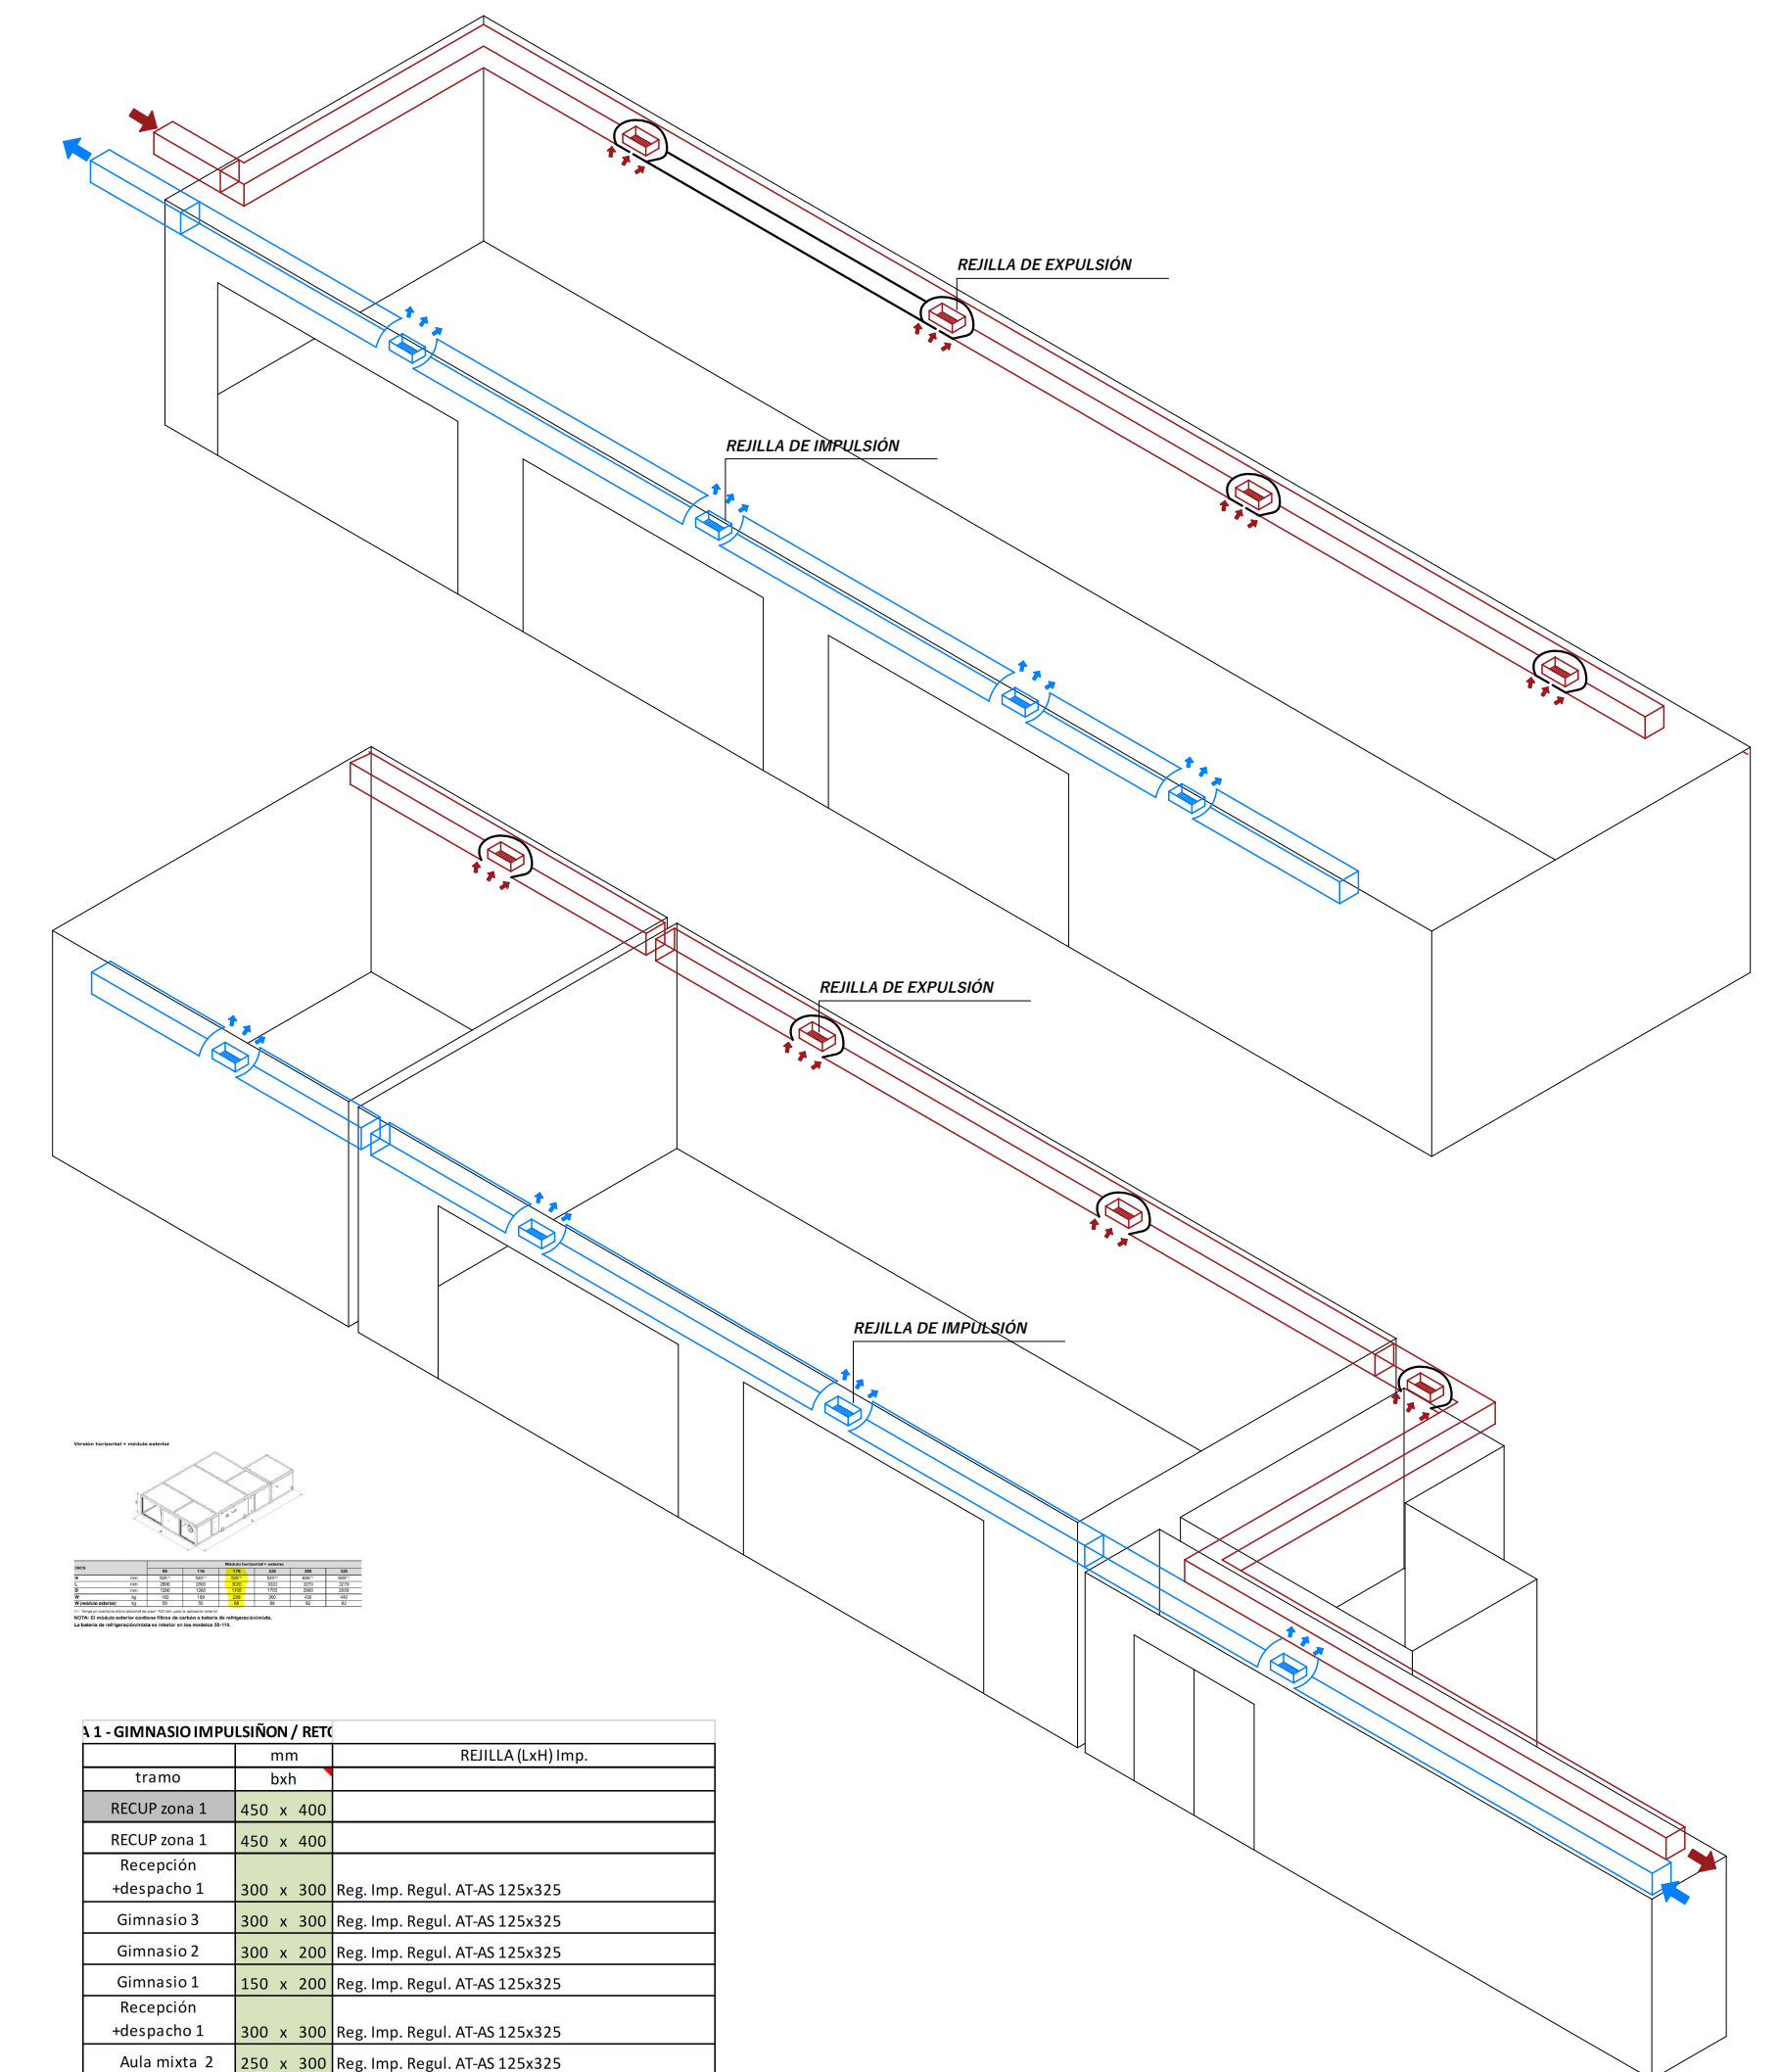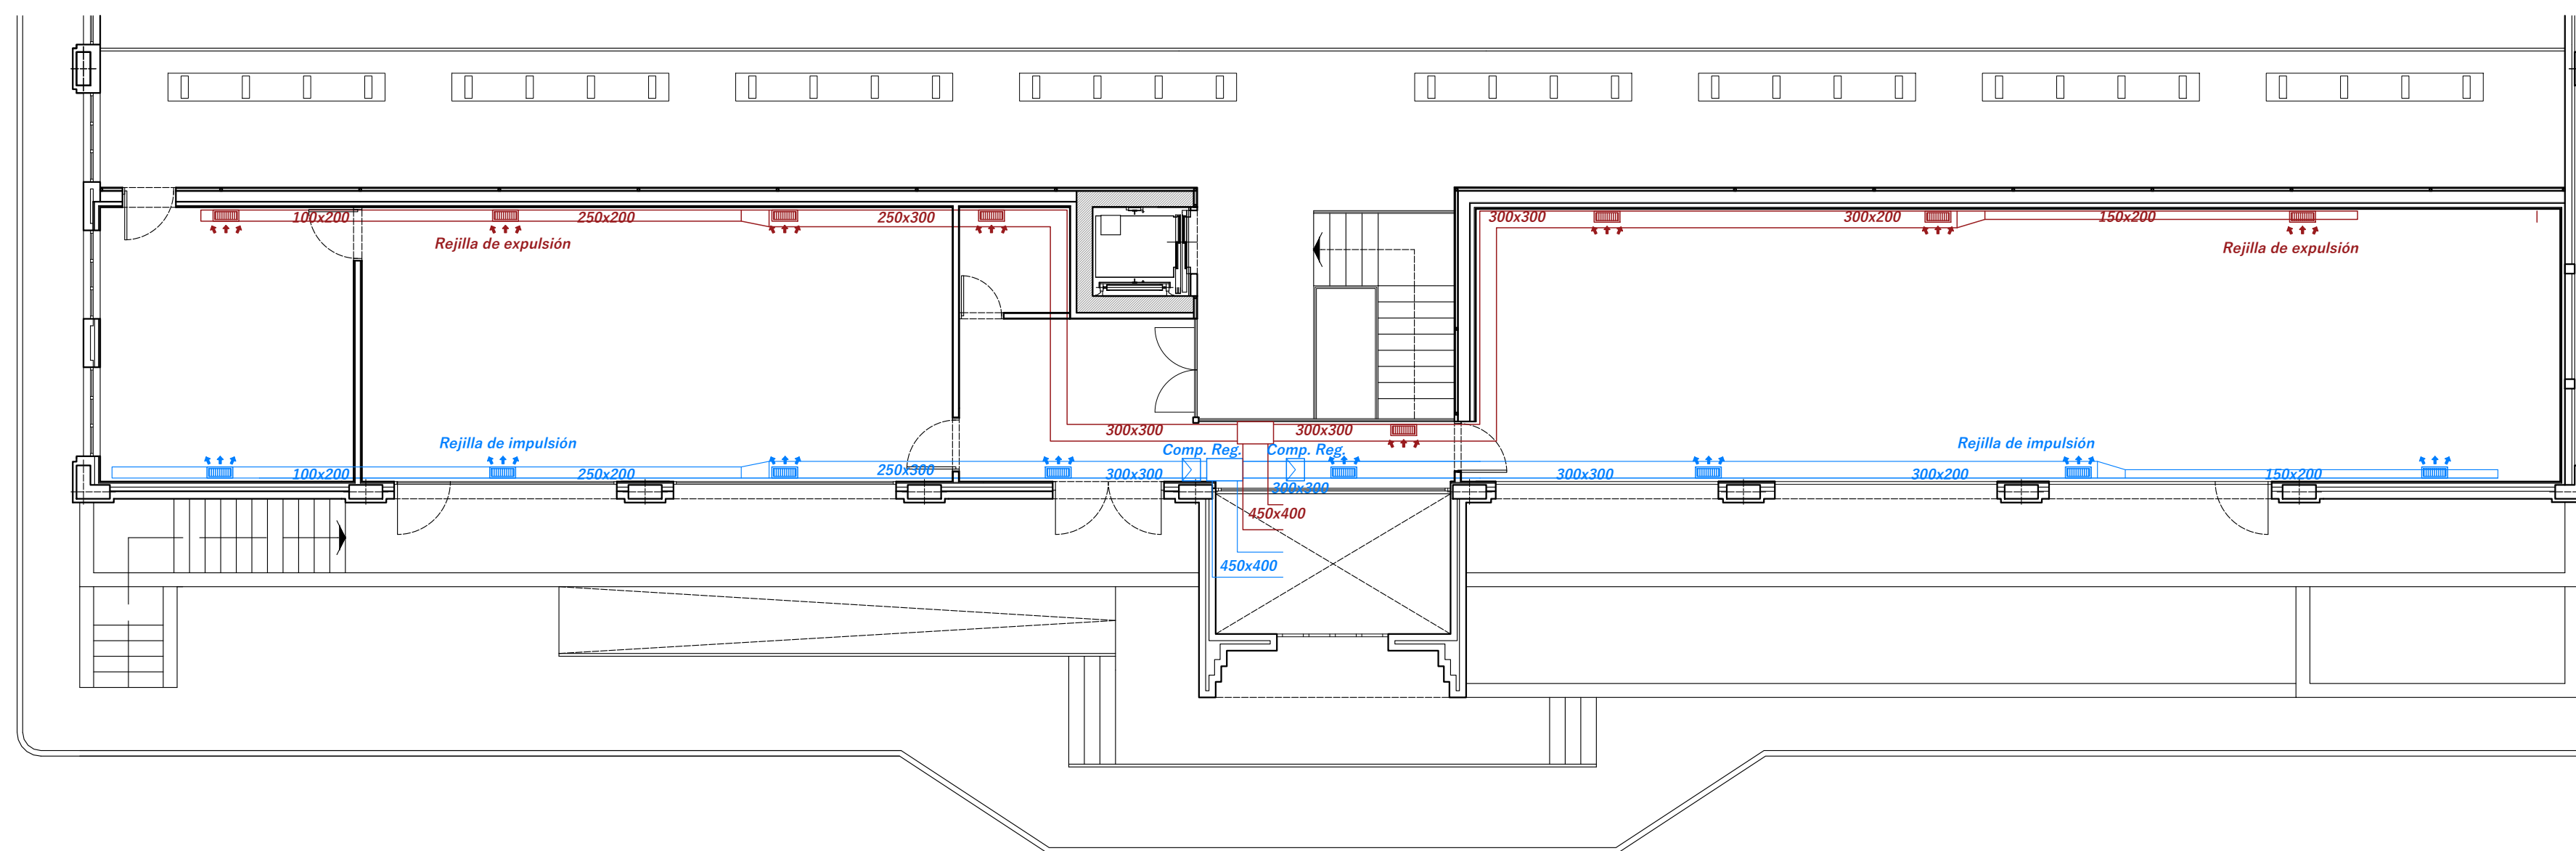


A1-1. GIMNASIO IMPULSIÓN / RETE		REJILLA (LxH) Imp.	
tramo	bvh		
RECUP zona 1	450 x 400		
RECUP zona 1	450 x 400		
Recepción +despacho 1	300 x 300	Reg. Imp. Regul. AT-AS 125x325	
Gimnasio 3	300 x 300	Reg. Imp. Regul. AT-AS 125x325	
Gimnasio 2	300 x 200	Reg. Imp. Regul. AT-AS 125x325	
Gimnasio 1	150 x 200	Reg. Imp. Regul. AT-AS 125x325	
Recepción +despacho 1	300 x 300	Reg. Imp. Regul. AT-AS 125x325	
Aula mixta 2	250 x 300	Reg. Imp. Regul. AT-AS 125x325	
Aula mixta 1	250 x 200	Reg. Imp. Regul. AT-AS 125x325	
Aula Spinning 1	100 x 200	Reg. Imp. Regul. AT-AS 125x325	

CUADRO GENERAL EXSISTENTE

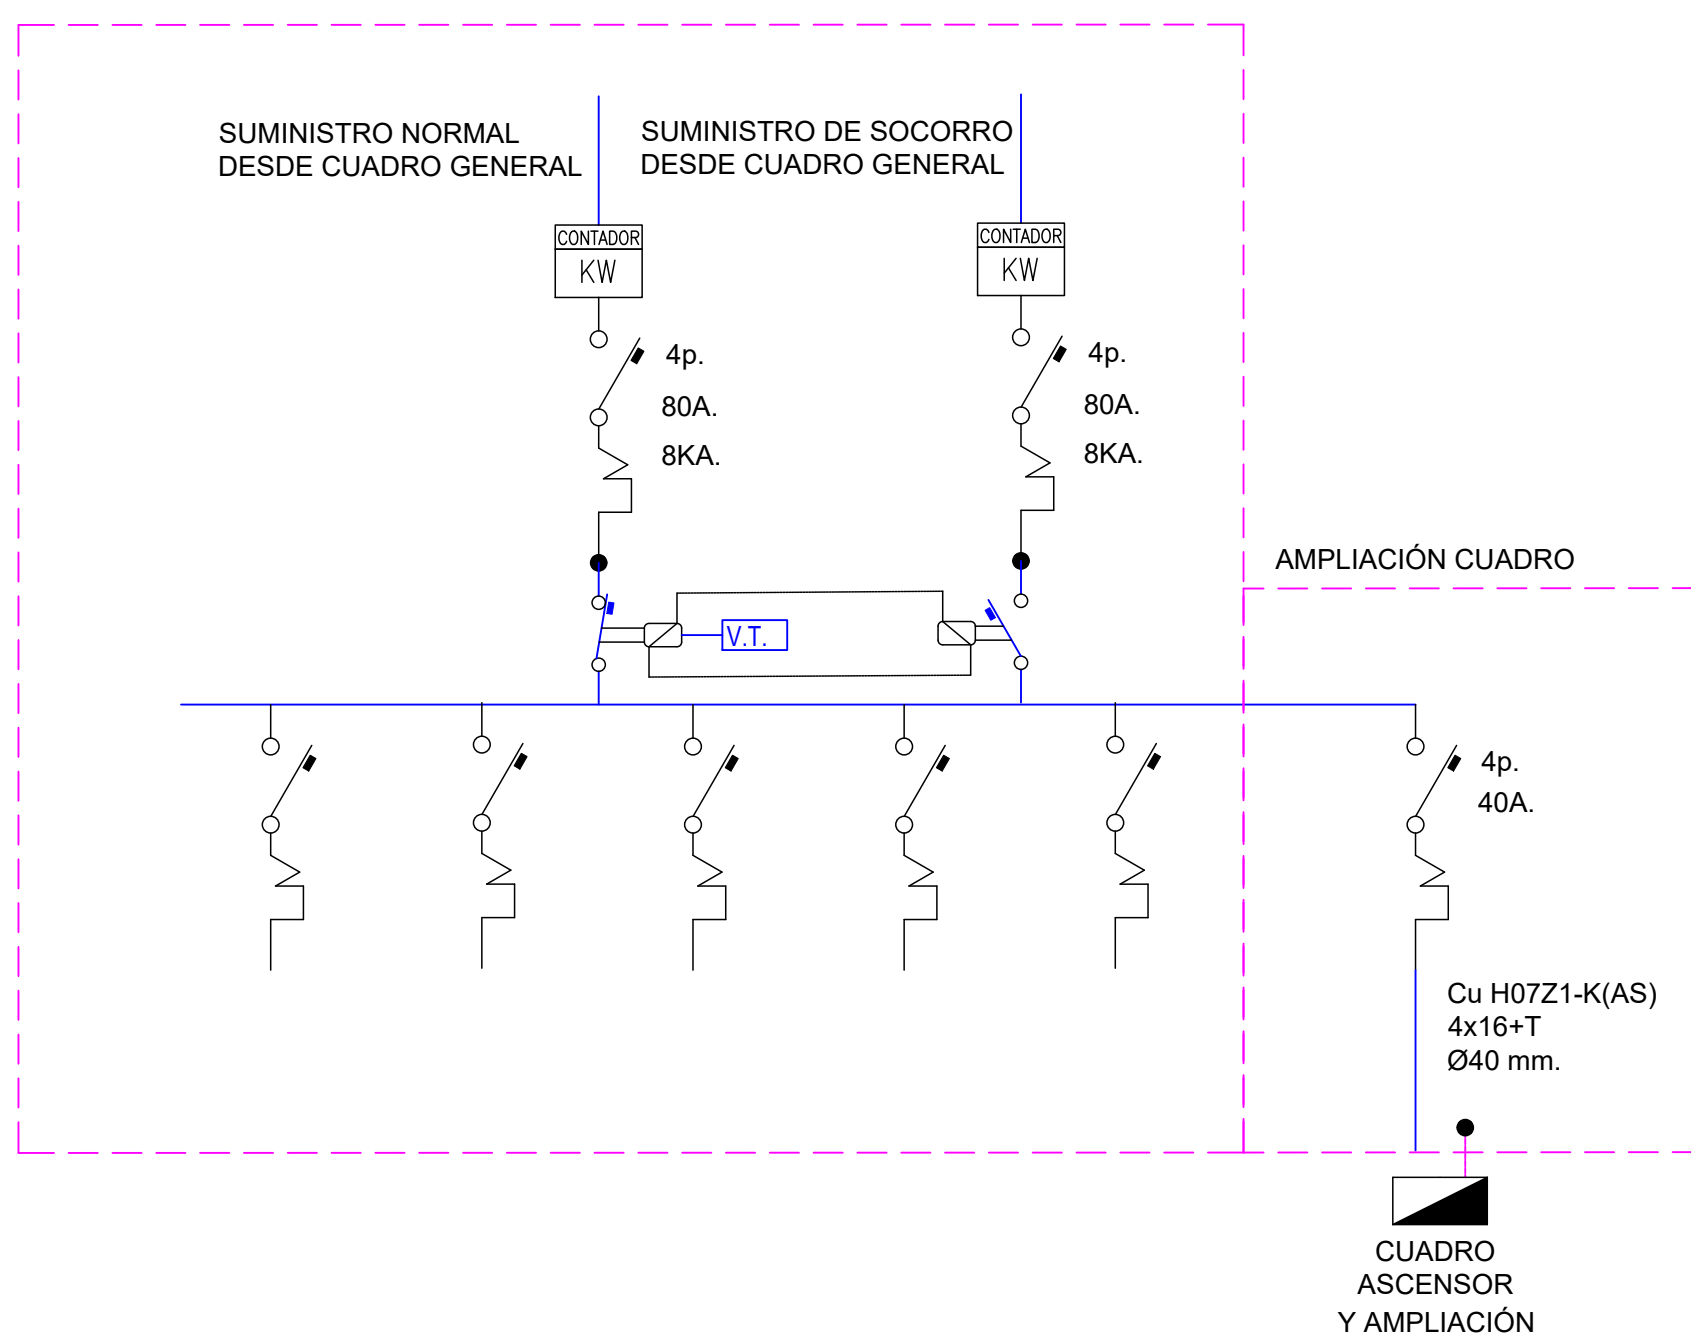


C.A. - CUADRO ASCENSOR Y AMPLIACIÓN

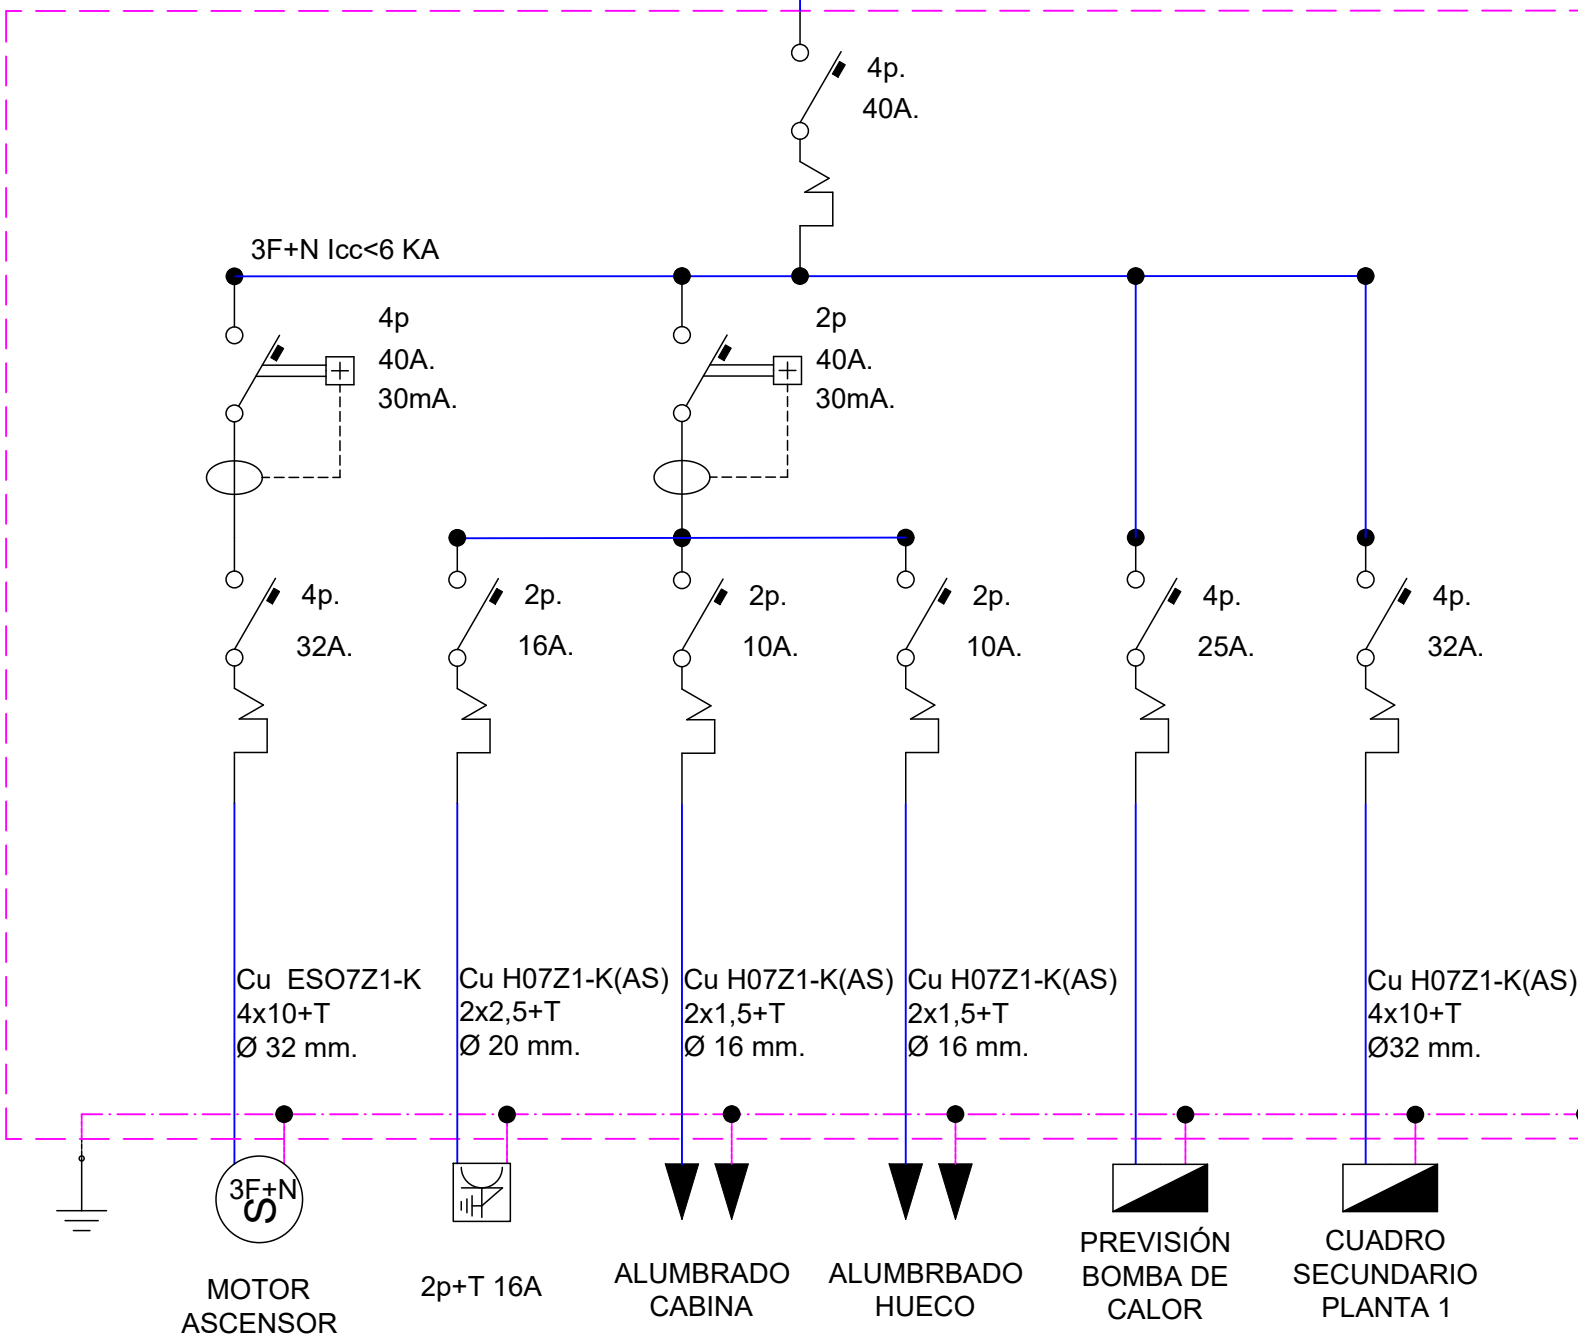


Leyenda cuadros eléctricos	
	Contactor
	Cuadro Secundario
	Emergencias
	Fusible
	Interruptor Diferencial
	Interruptor Magnetotérmico
	Interruptor manual en cuadro
	Motor Monofásico
	Motor Trifásico
	Suministro de energía
	Toma de Corriente monof. 16 A
	Toma de Corriente monof. 25 A
	Toma de Tierra

CUADRO SECUNDARIO PLANTA 1

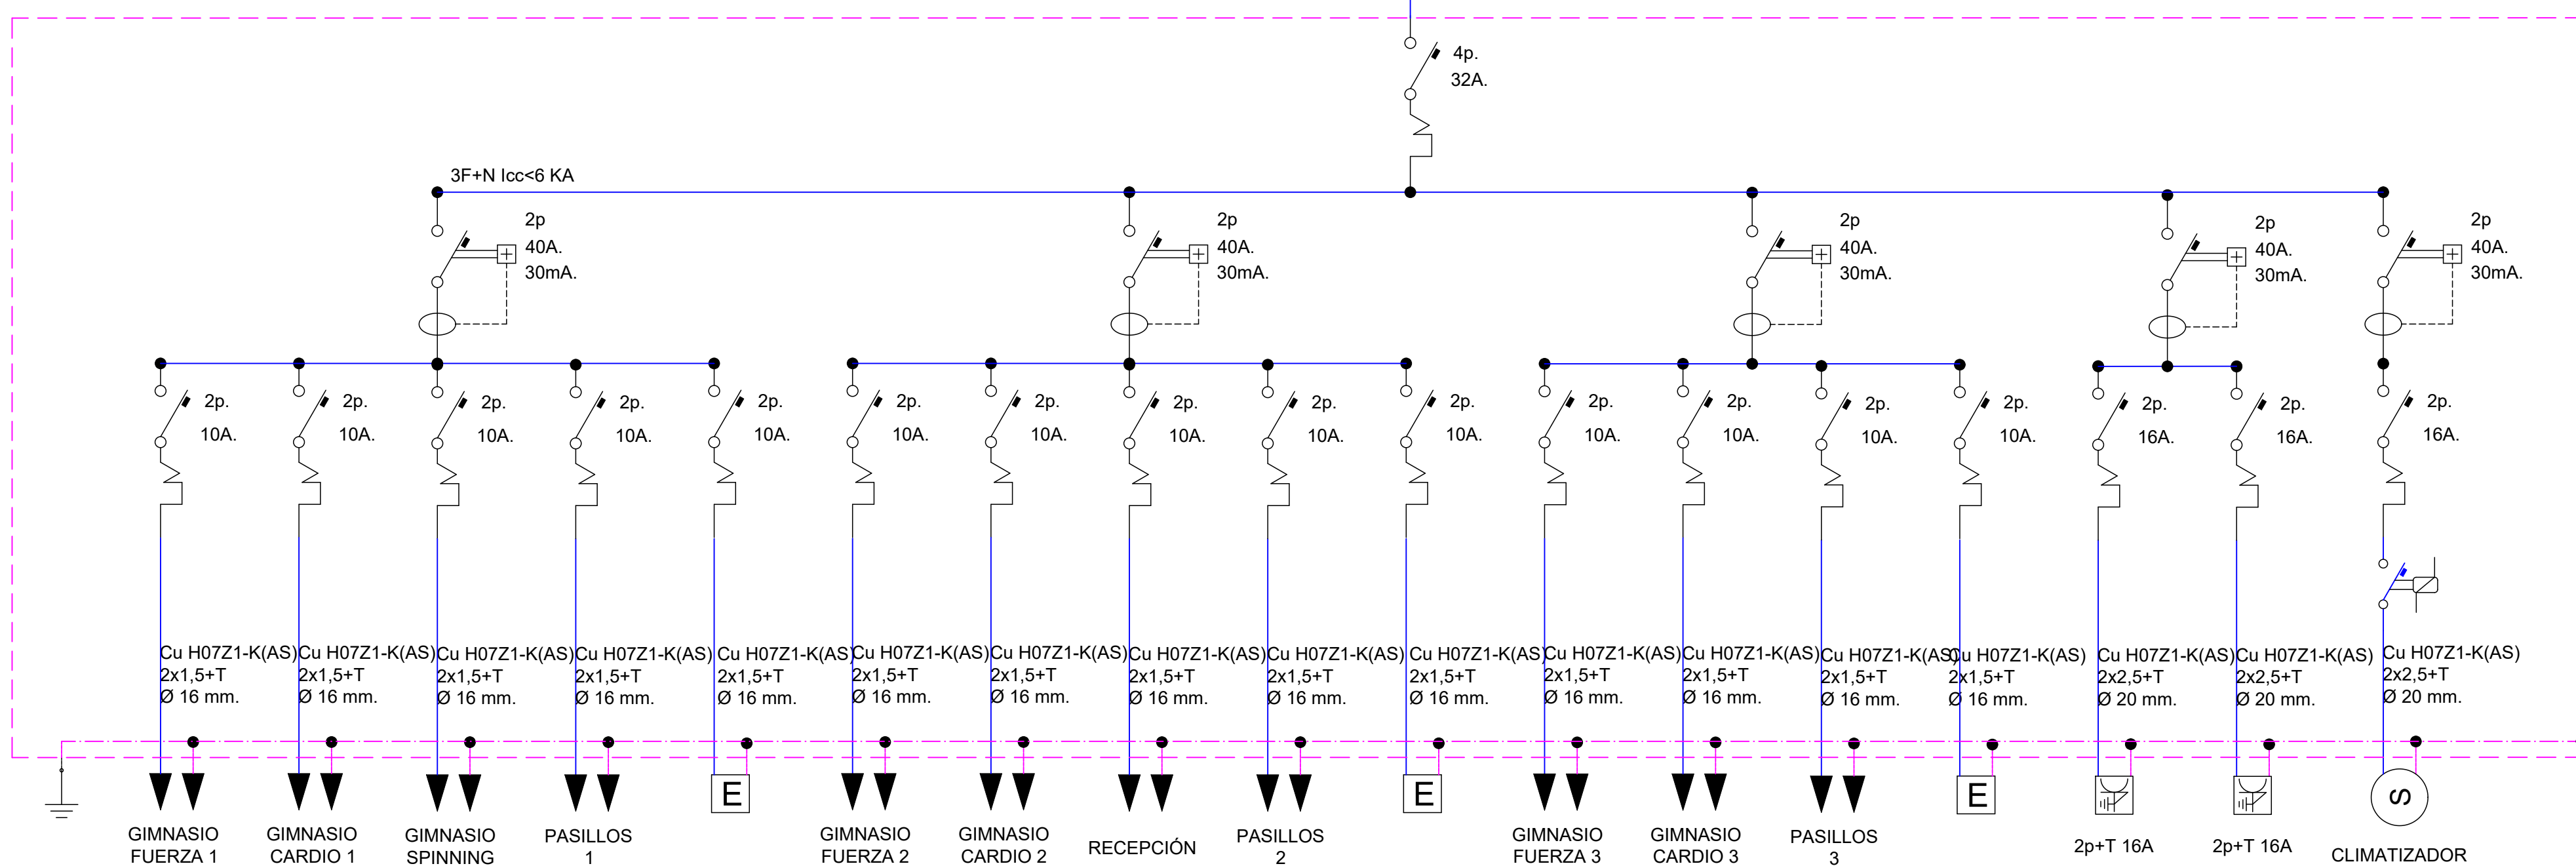

INSTALACIÓN ELÉCTRICA

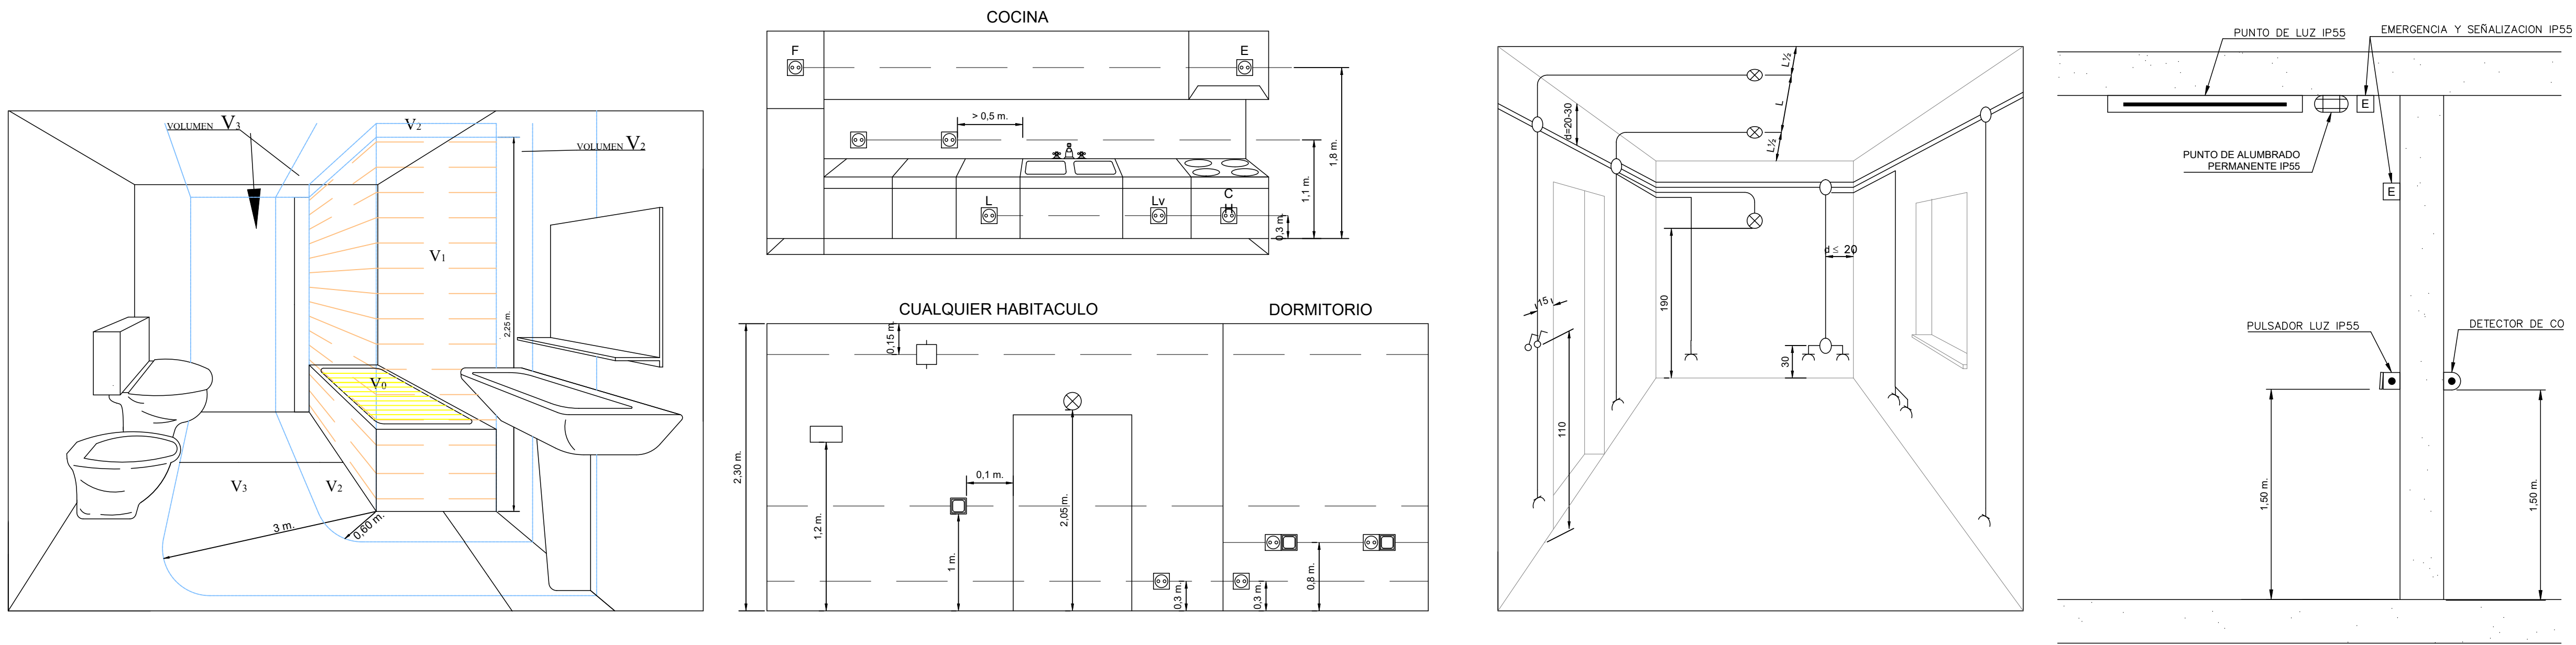

INSTALACION ELECTRICA EN GARAJES

