



ARRA)

E GARAIOA


P. GARAIOA

ESCALA:

1/2000

PLANO:

1

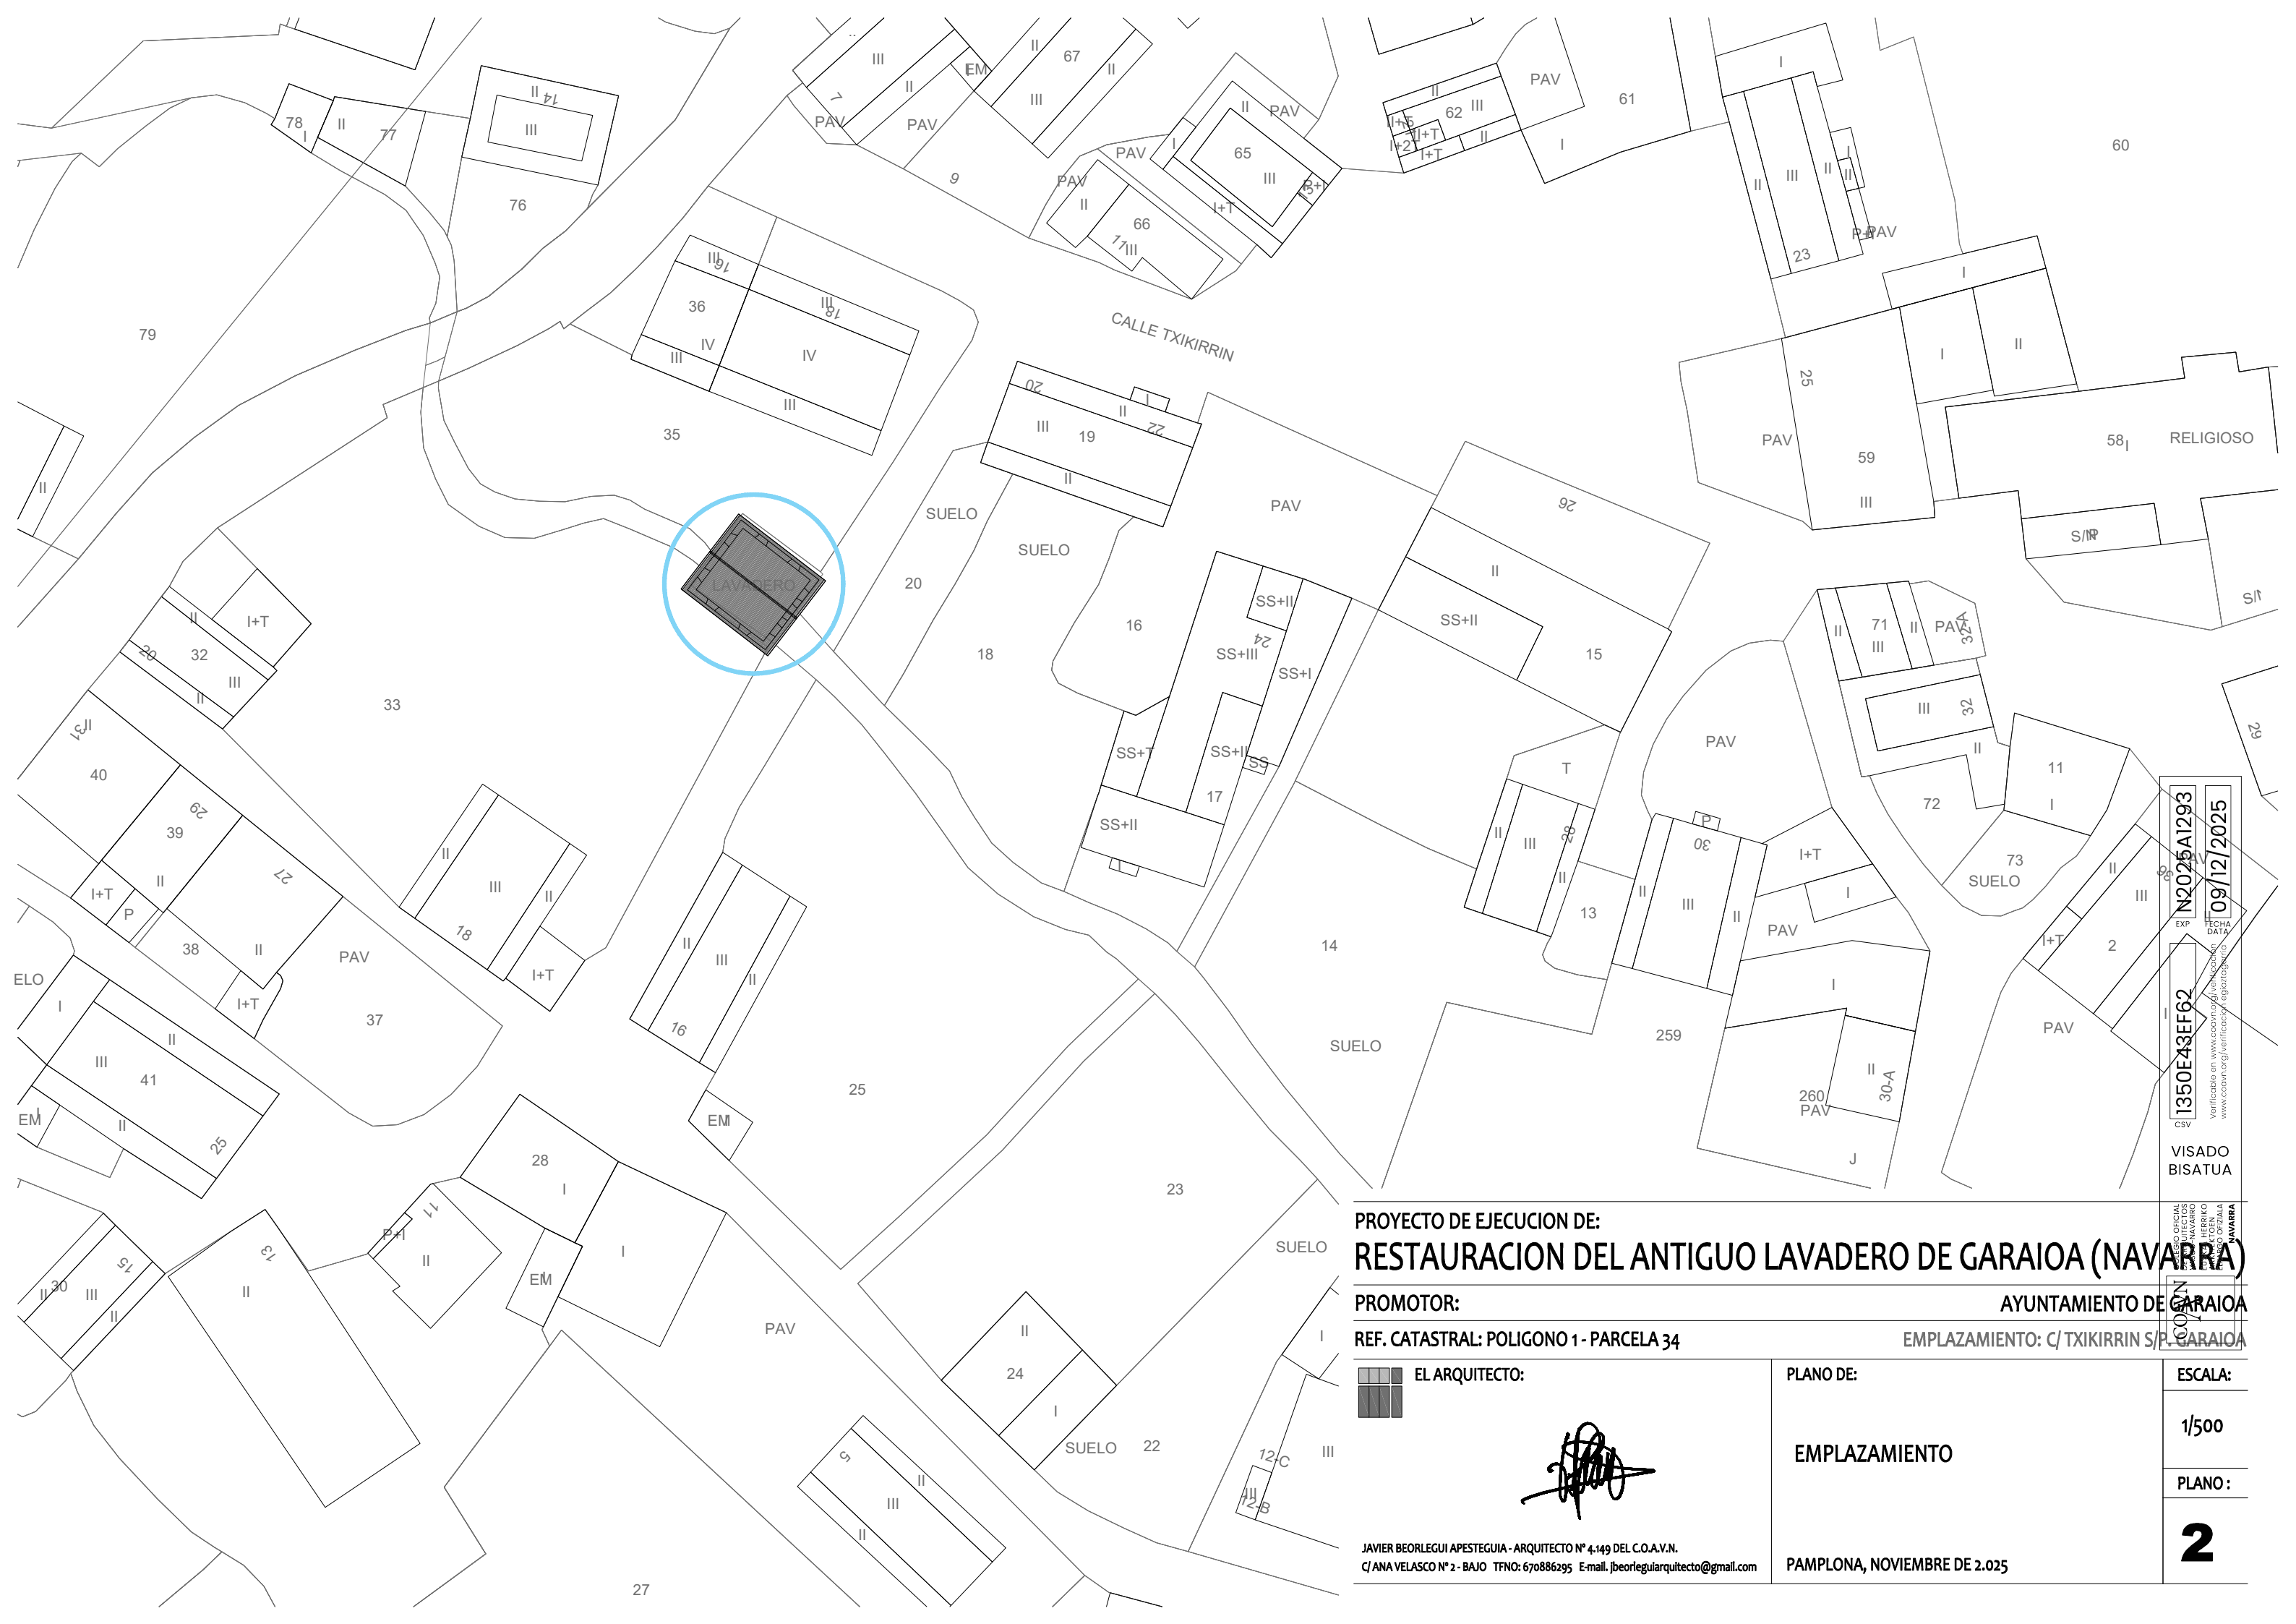

PROYECTO DE EJECUCION DE:
RESTAURACION DEL ANTIGUO LAVADERO DE GARAIOA (NAVARRA)

PROMOTOR: **AYUNTAMIENTO DE GARAIOA**

REF. CATASTRAL: POLIGONO 1 - PARCELA 34 **EMPLAZAMIENTO: C/ TXIKIRRIN S/P. GARAIOA**

EL ARQUITECTO: JAVIER BEORLEGUI APESTEGUIA - ARQUITECTO N° 4.149 DEL C.O.A.V.N. C/ ANA VELASCO N° 2 - BAJO TFNO: 670886295 E-mail: jbeorleguiarquitecto@gmail.com	PLANO DE: EMPLAZAMIENTO PAMPLONA, NOVIEMBRE DE 2.025	ESCALA:
		1/500
		PLANO: 2

1350E43EF62




EXP. N2025A1293

FECHA DATA


09/12/2025

VISADO BISATUA


COPIA
Nº 1

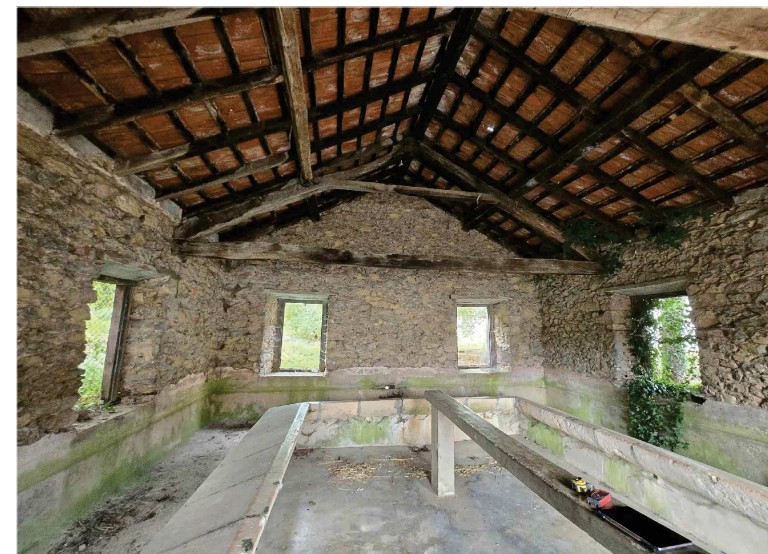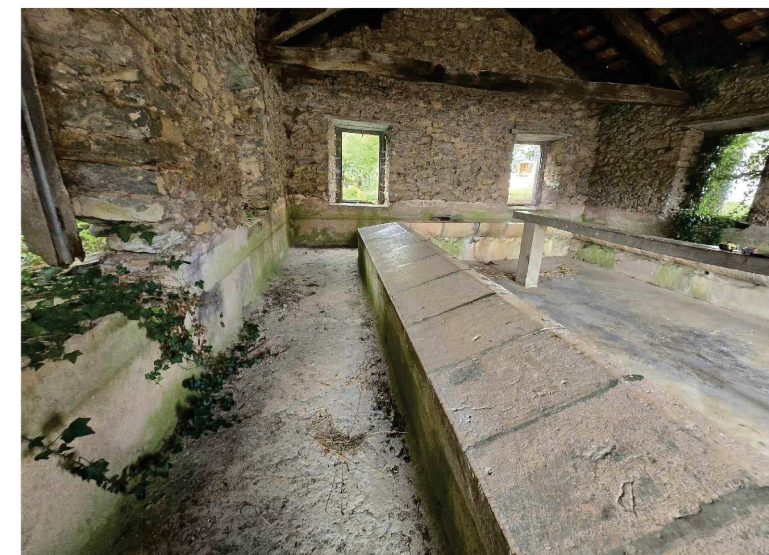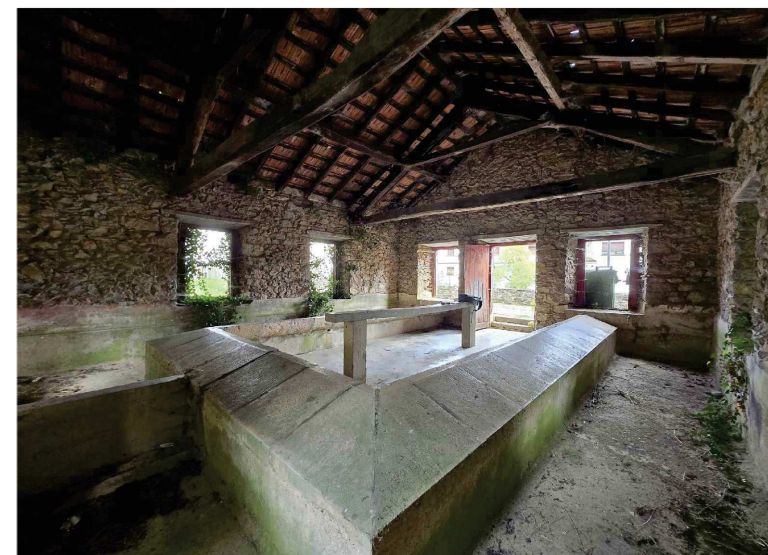


 EL ARQUITECTO:  JAVIER BEORLEGUI APESTEGUIA - ARQUITECTO N° 4.149 DEL C.O.A.V.N. C/ ANA VELASCO N° 2 - BAJO TFNO: 670886295 E-mail: jbeorleguiarquitecto@gmail.com	PLANO DE: ESTADO ACTUAL: . PLANTA BAJA . SECCION TRANSVERSAL . SECCION LONGITUDINAL PAMPLONA, NOVIEMBRE DE 2.025	ESCALA: 1/50 PLANO: 3
---	---	--

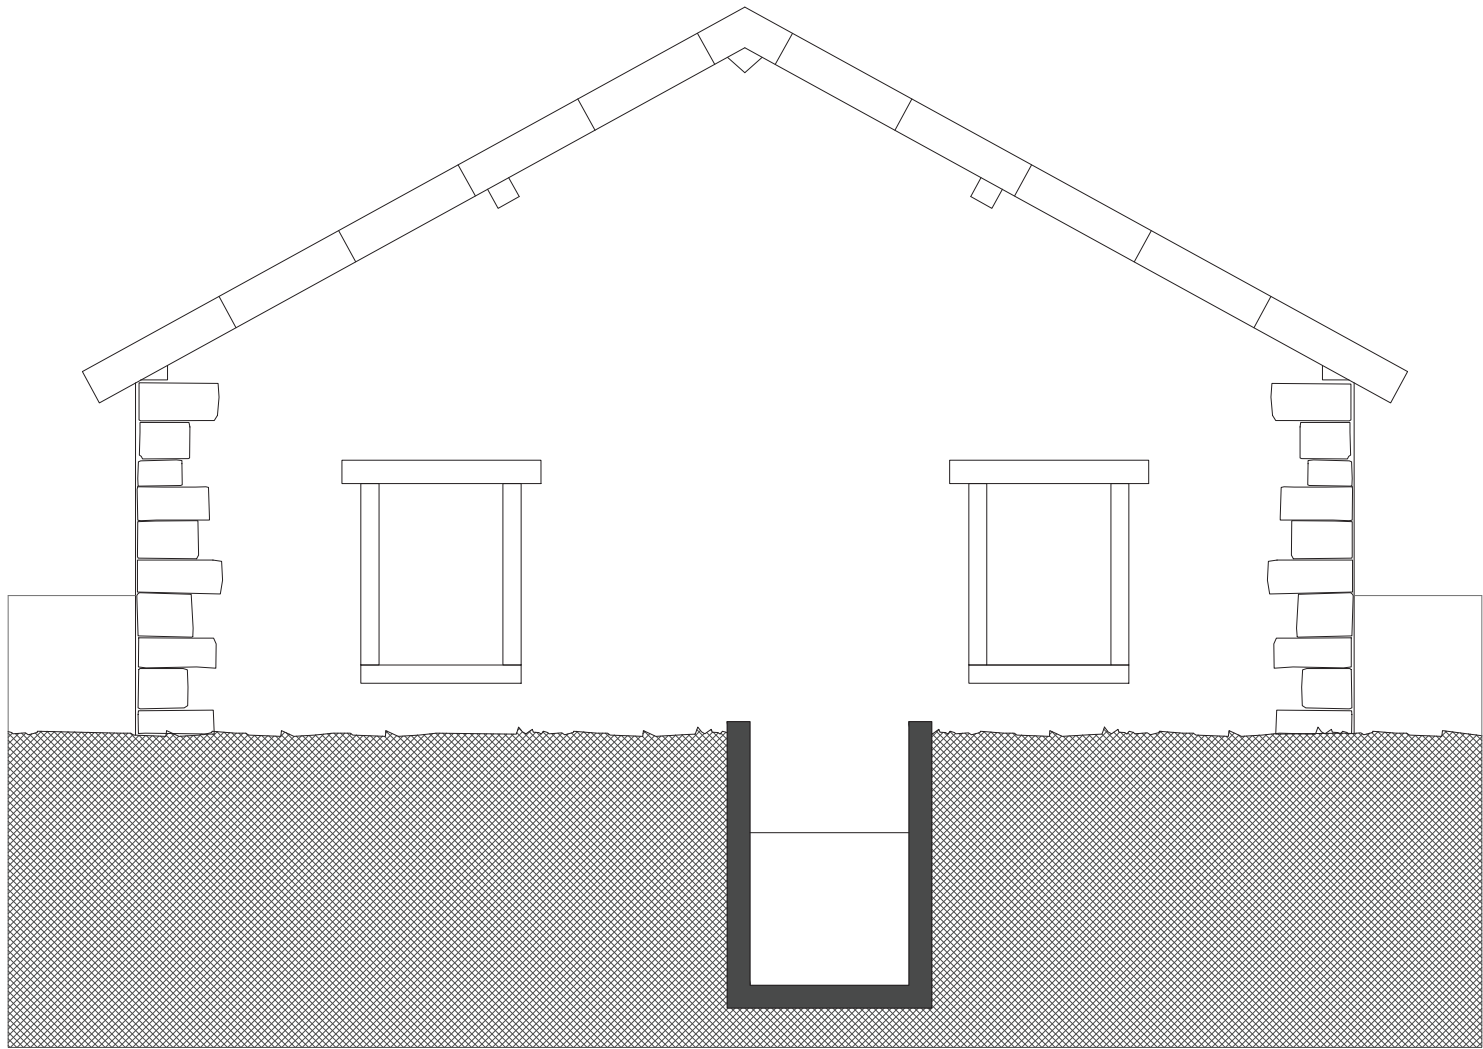


ESTADO ACTUAL - ALZADO OESTE

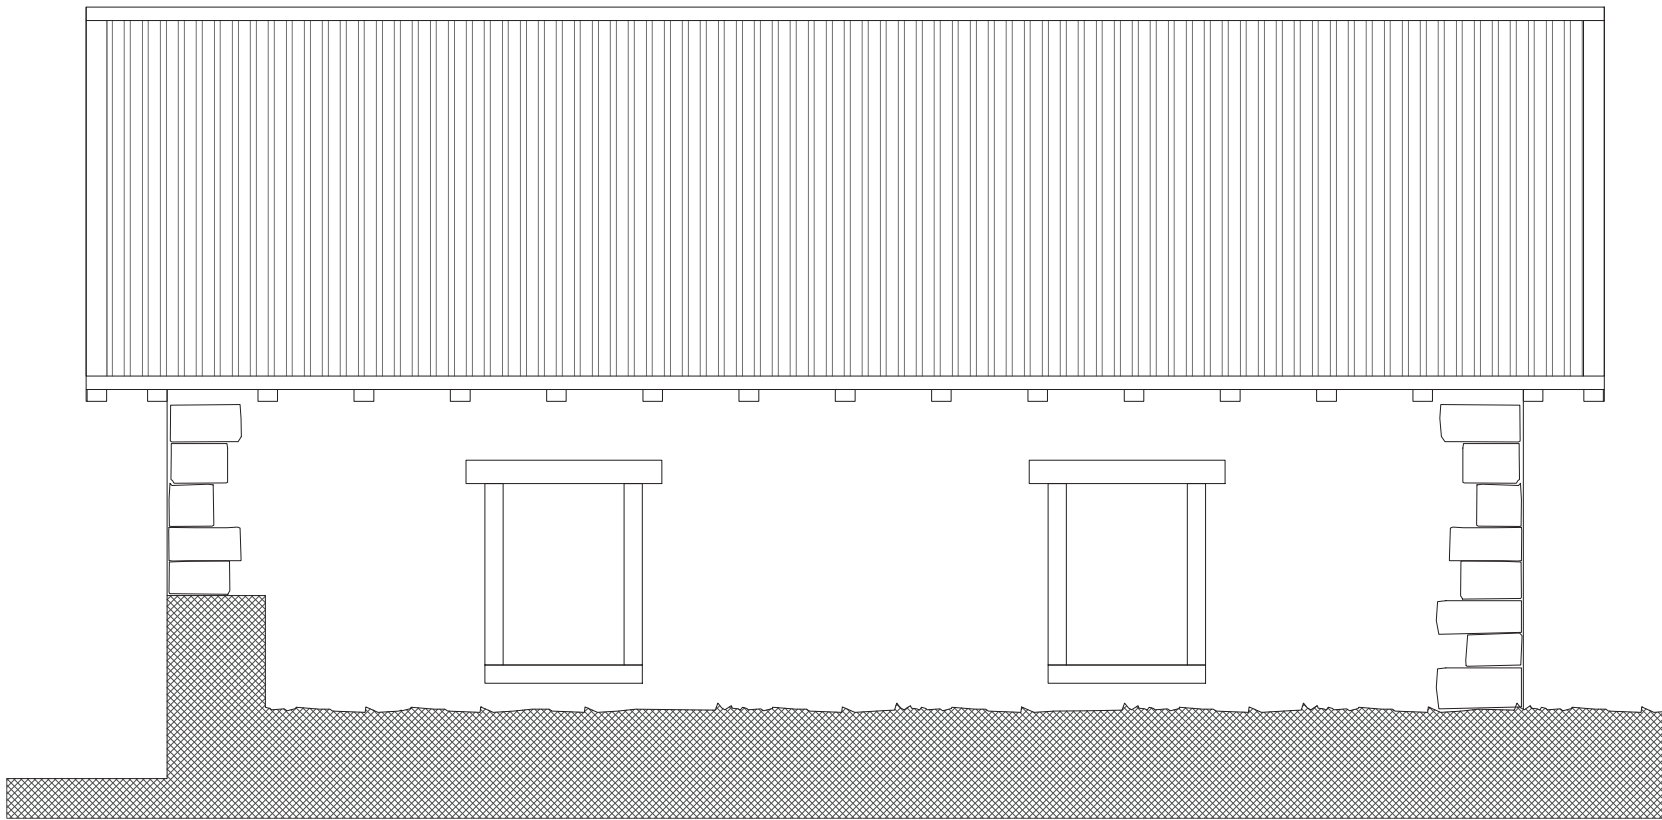

ESTADO ACTUAL - ALZADO NORTE

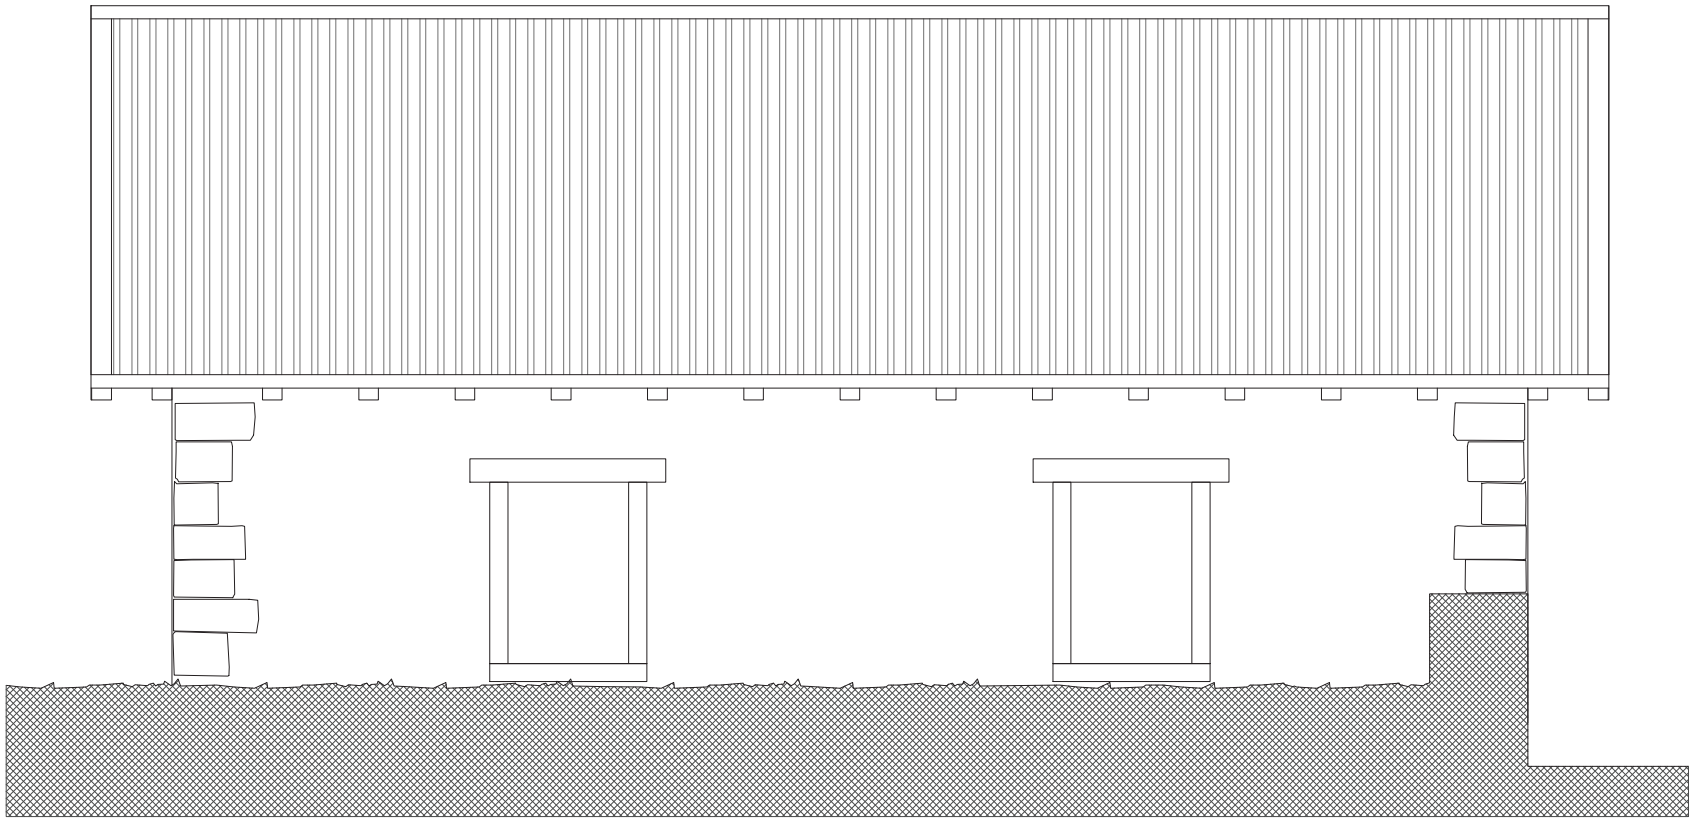

ESTADO ACTUAL - ALZADO SUR

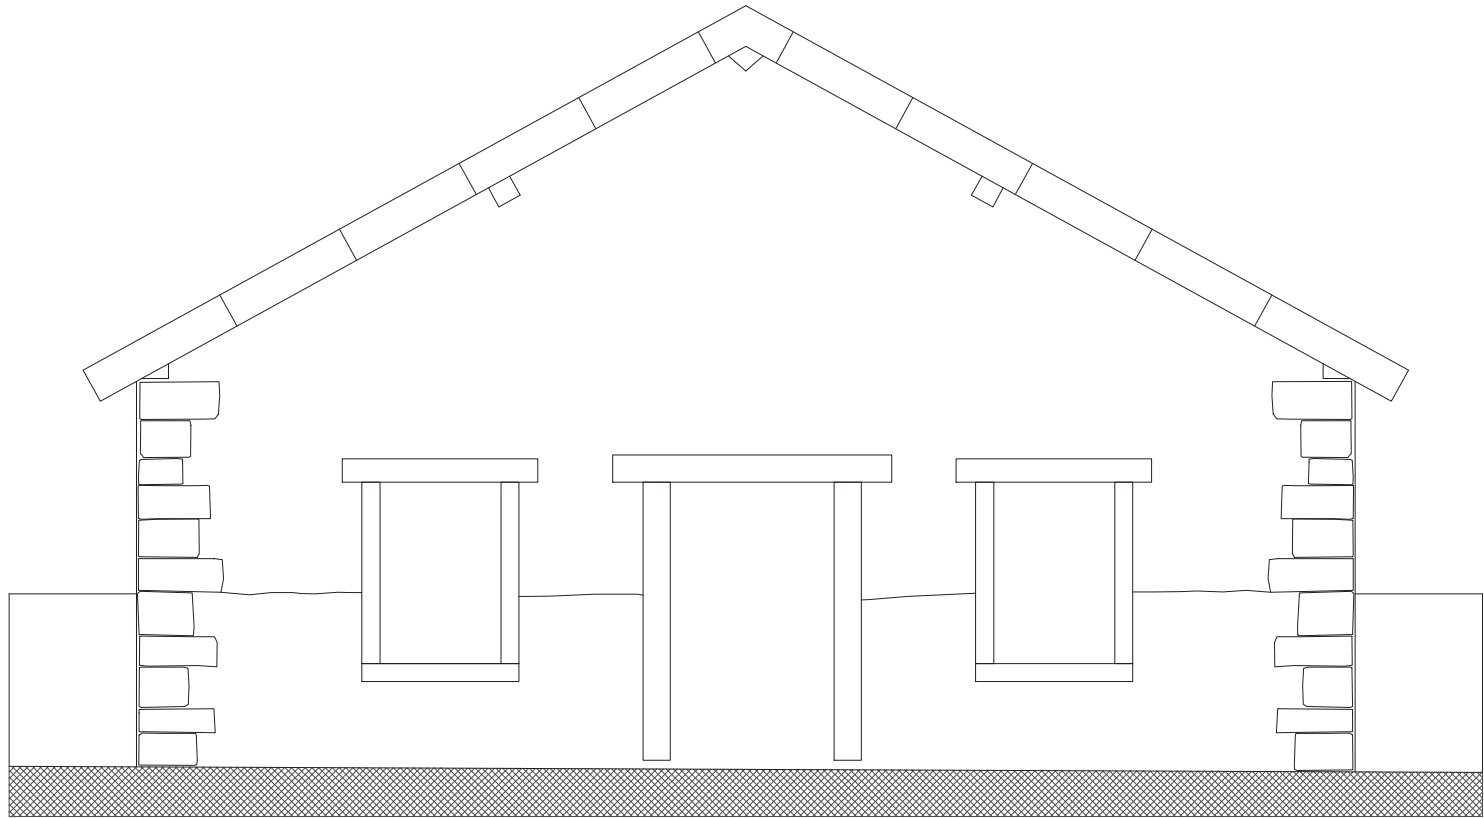

ESTADO ACTUAL - ALZADO ESTE

PROYECTO DE EJECUCION DE:
RESTAURACION DEL ANTIGUO LAVADERO DE GARAIOA (NAVARRA)

PROMOTOR: AYUNTAMIENTO DE GARAIOA

REF. CATASTRAL: POLIGONO 1 - PARCELA 34 EMPLAZAMIENTO: C/ TXIKIRRIN S/N, GARAIOA

EL ARQUITECTO: PLANO DE:

ESTADO ACTUAL:
. ALZADOS

JAVIER BEORLEGUI APESTEGUIA - ARQUITECTO N° 4.149 DEL C.O.A.V.N.
C/ ANA VELASCO N° 2 - BAJO Tfno: 670886295 E-mail: jbeorleguiarquitecto@gmail.com
PAMPLONA, NOVIEMBRE DE 2.025

EXP. N2025A1293

FECHA DATA 09/12/2025

1350E43EF62

VERIFICAR EN WWW.CODIGO.org/verificacod

VERIFICAR EN WWW.CODIGO.org/verificacod

VISADO


BISATUA

ESCALA:


1/50

PLANO :

4

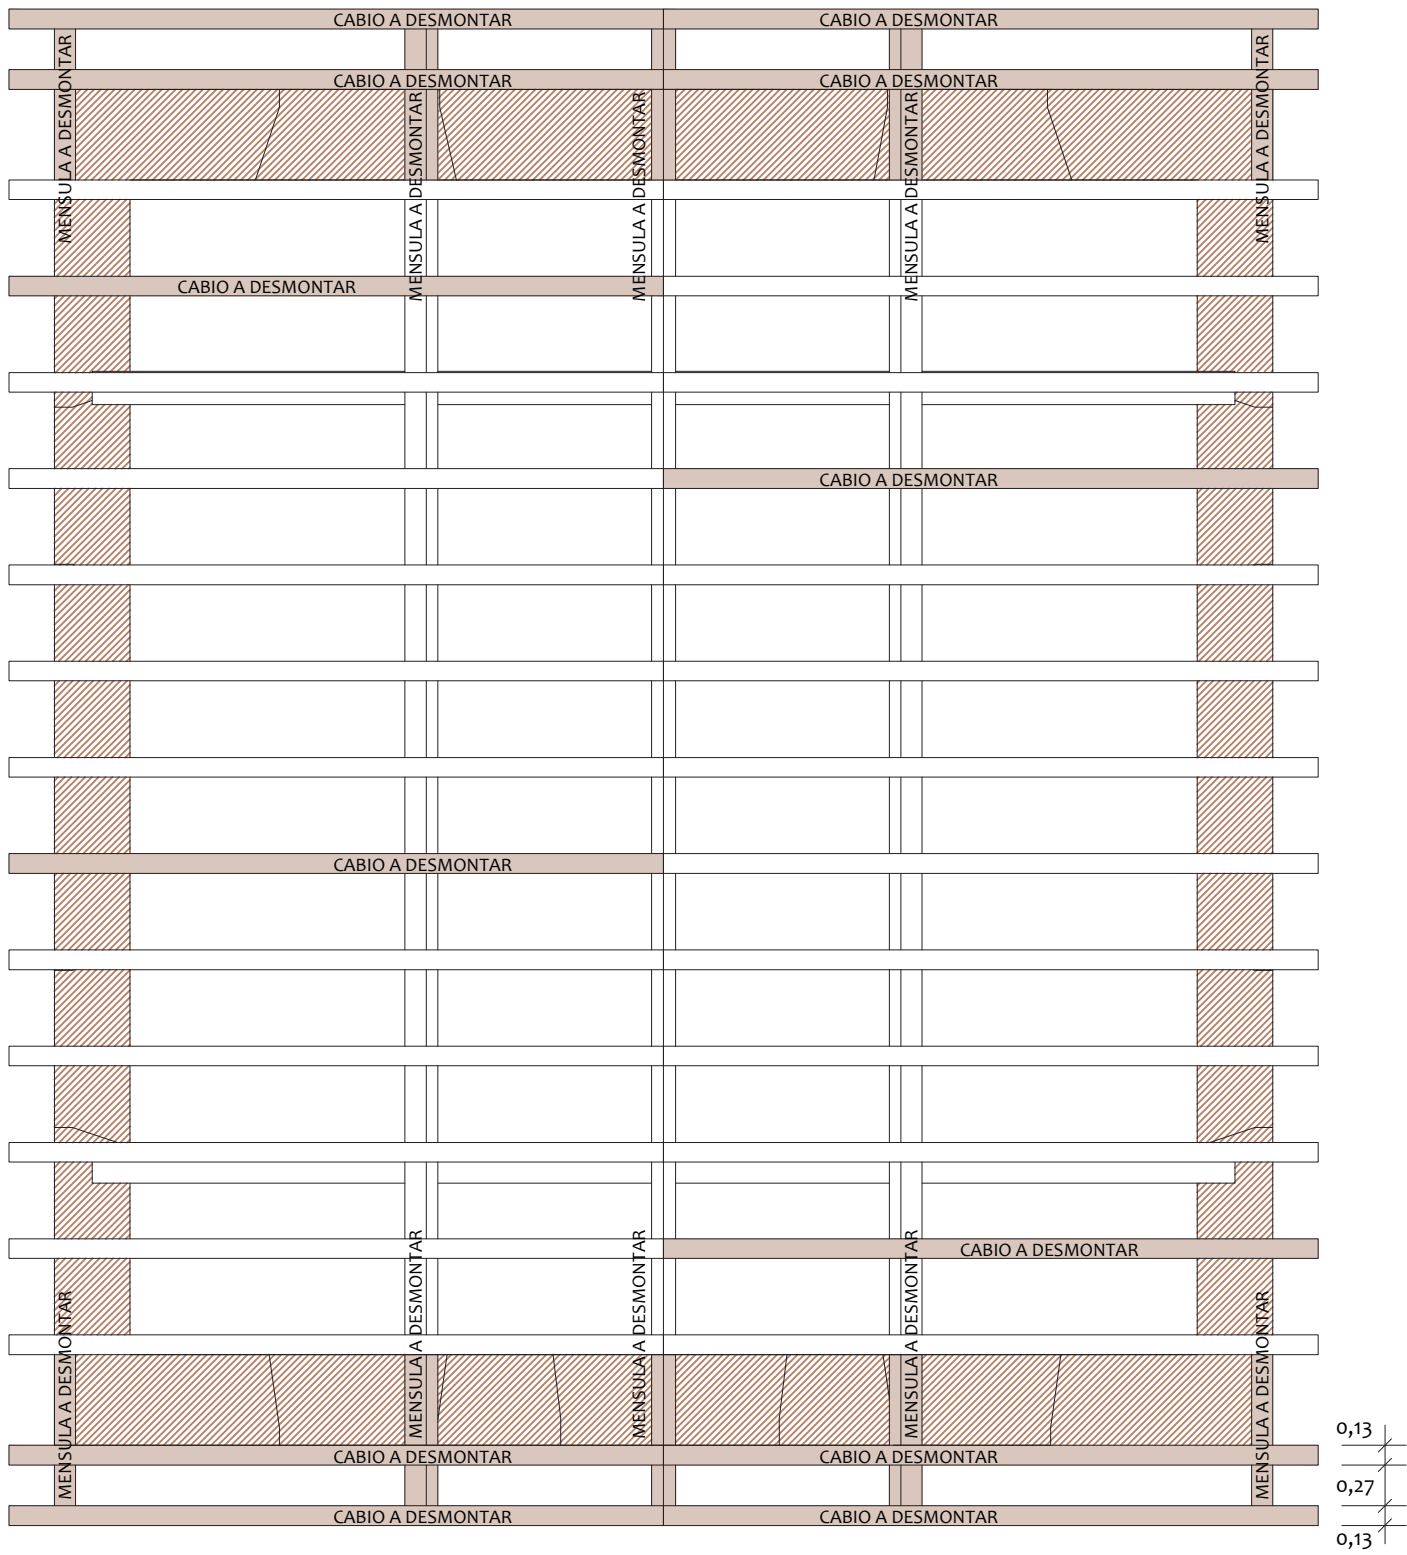

ESTADO ACTUAL - PLANTA DE ESTRUCTURA DE CUBIERTA

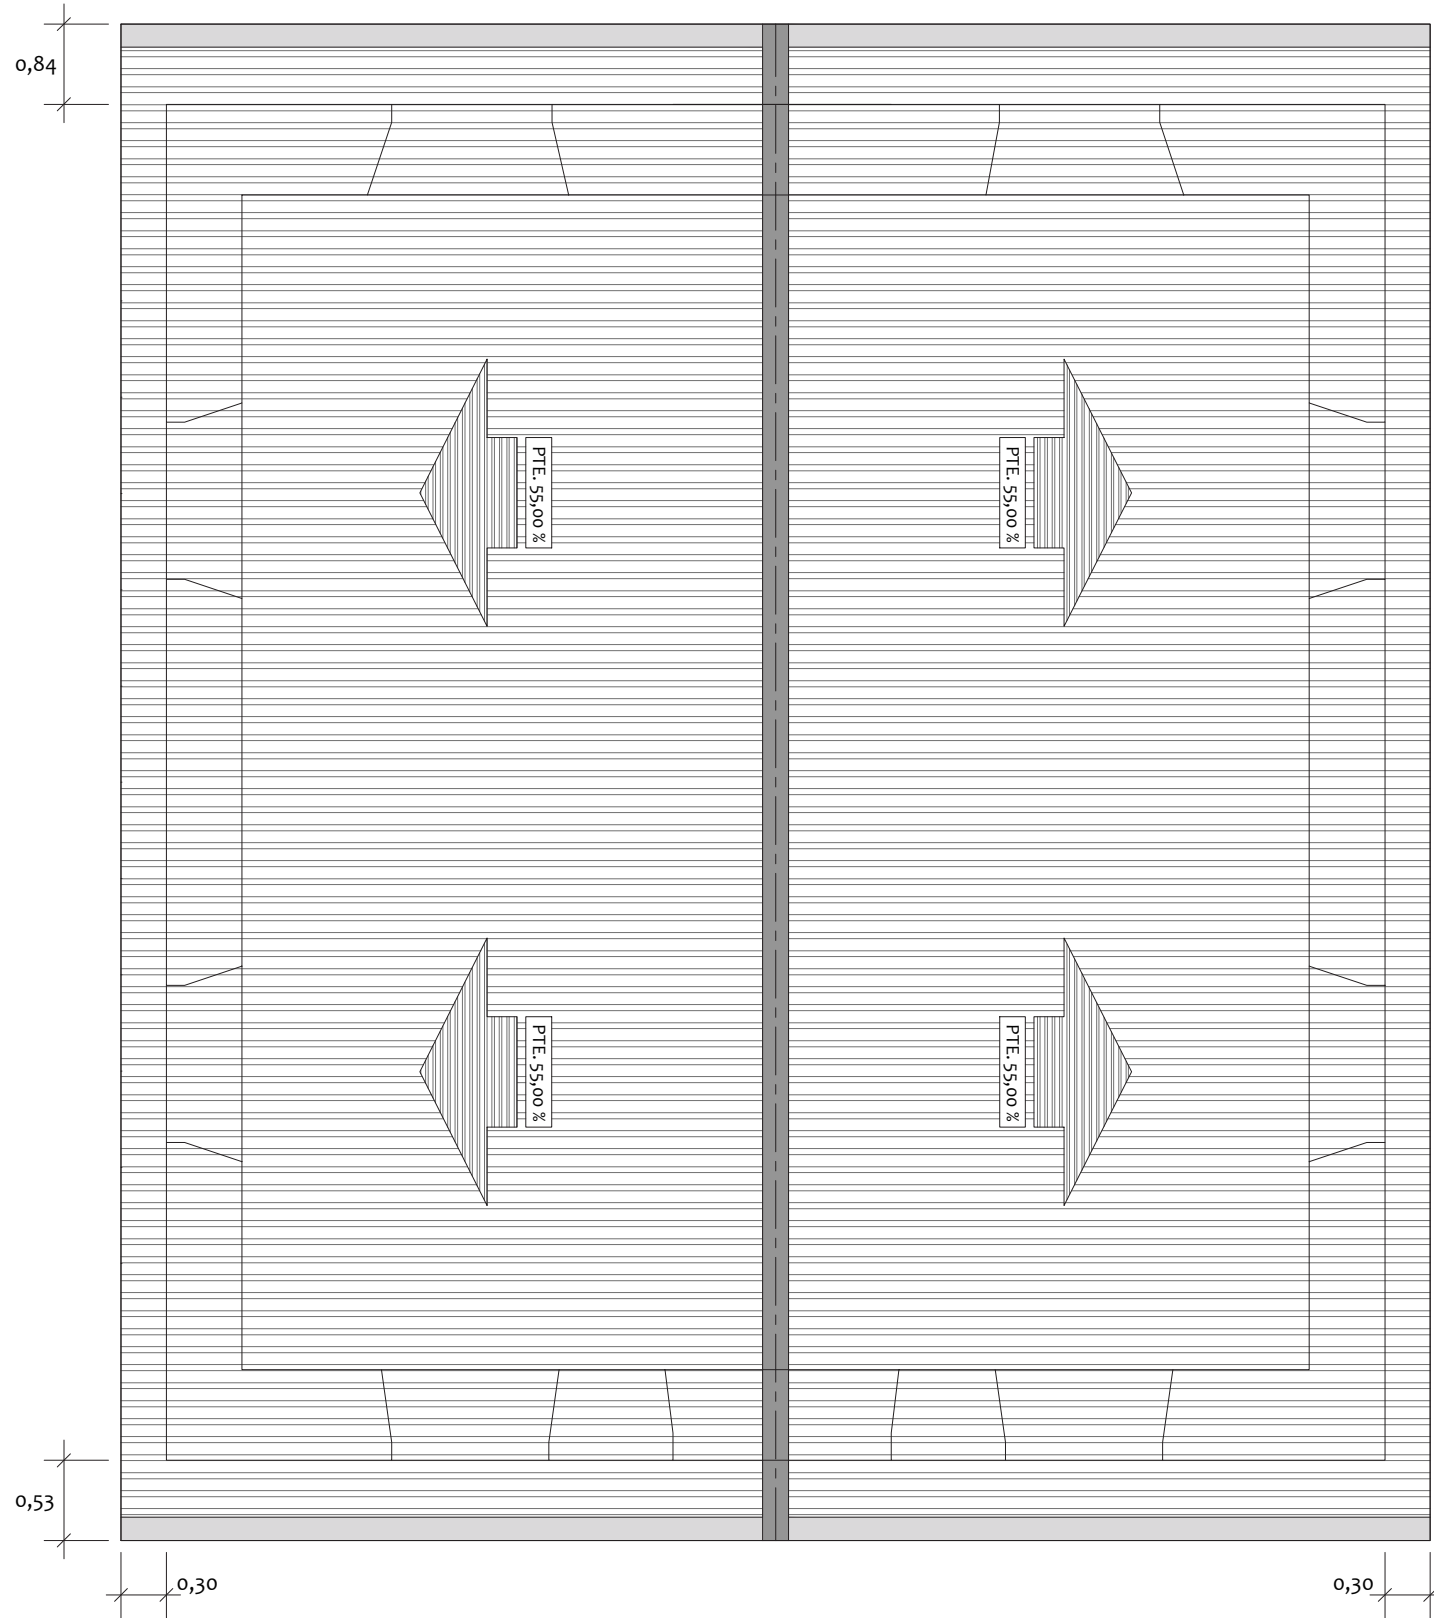

ESTADO ACTUAL - PLANTA DE CUBIERTA

IMAGEN EXTERIOR - ALZADO ESTE



IMAGEN EXTERIOR - ALZADO OESTE



IMAGEN EXTERIOR - ALZADO NORTE



PROYECTO DE EJECUCION DE:
RESTAURACION DEL ANTIGUO LAVADERO DE GARAIOA (NAVARRA)

PROMOTOR: AYUNTAMIENTO DE GARAIOA

REF. CATASTRAL: POLIGONO 1 - PARCELA 34 EMPLAZAMIENTO: C/ TXIKIRRI S/N, GARAIOA


EL ARQUITECTO: PLANO DE:

ESTADO ACTUAL:
. PLANTA DE ESTRUCTURA DE CUBIERTA
. PLANTA DE CUBIERTA


JAVIER BEORLEGUI APESTEGUIA - ARQUITECTO Nº 4.149 DEL C.O.A.V.N.
C/ ANA VELASCO Nº 2 - BAJO TFO: 670886295 Email: jbeorleguiarquitecto@gmail.com
PAMPLONA, NOVIEMBRE DE 2.025

EXP. N2025A1293	FECHA DATA 09/12/2025
CEV. 1350E43EF62	VERIFICAR EN WWW.CODIGO.org/verificacoe
VISADO BISATUA	
ESCALA: 1/50	
PLANO: 5	




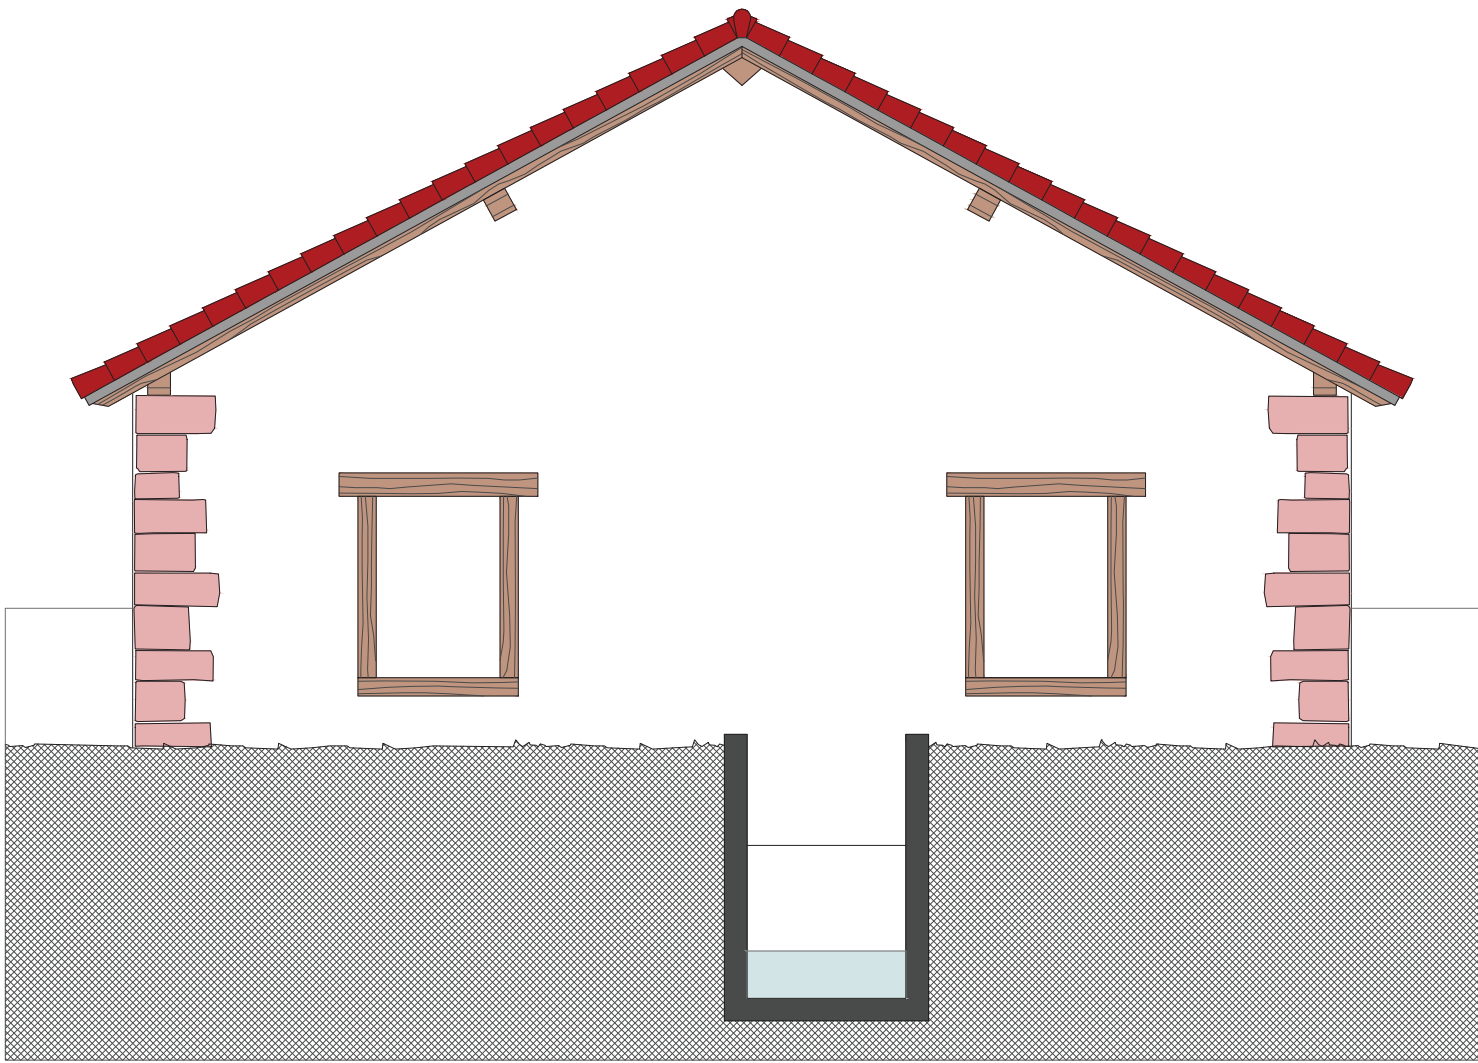


REFORMA - ALZADO OESTE

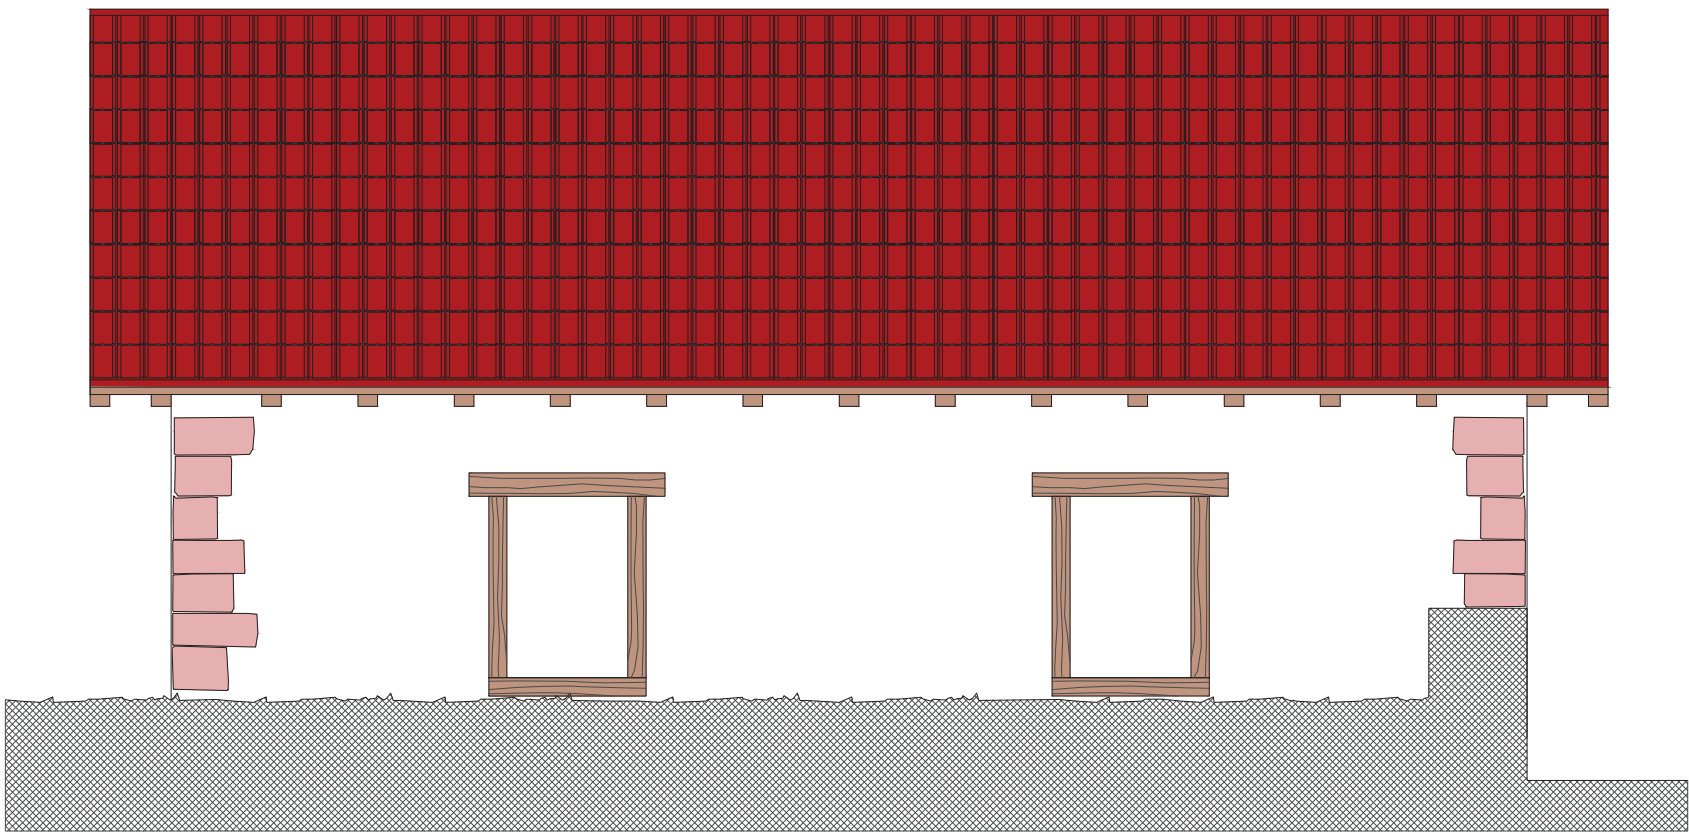

REFORMA - ALZADO NORTE

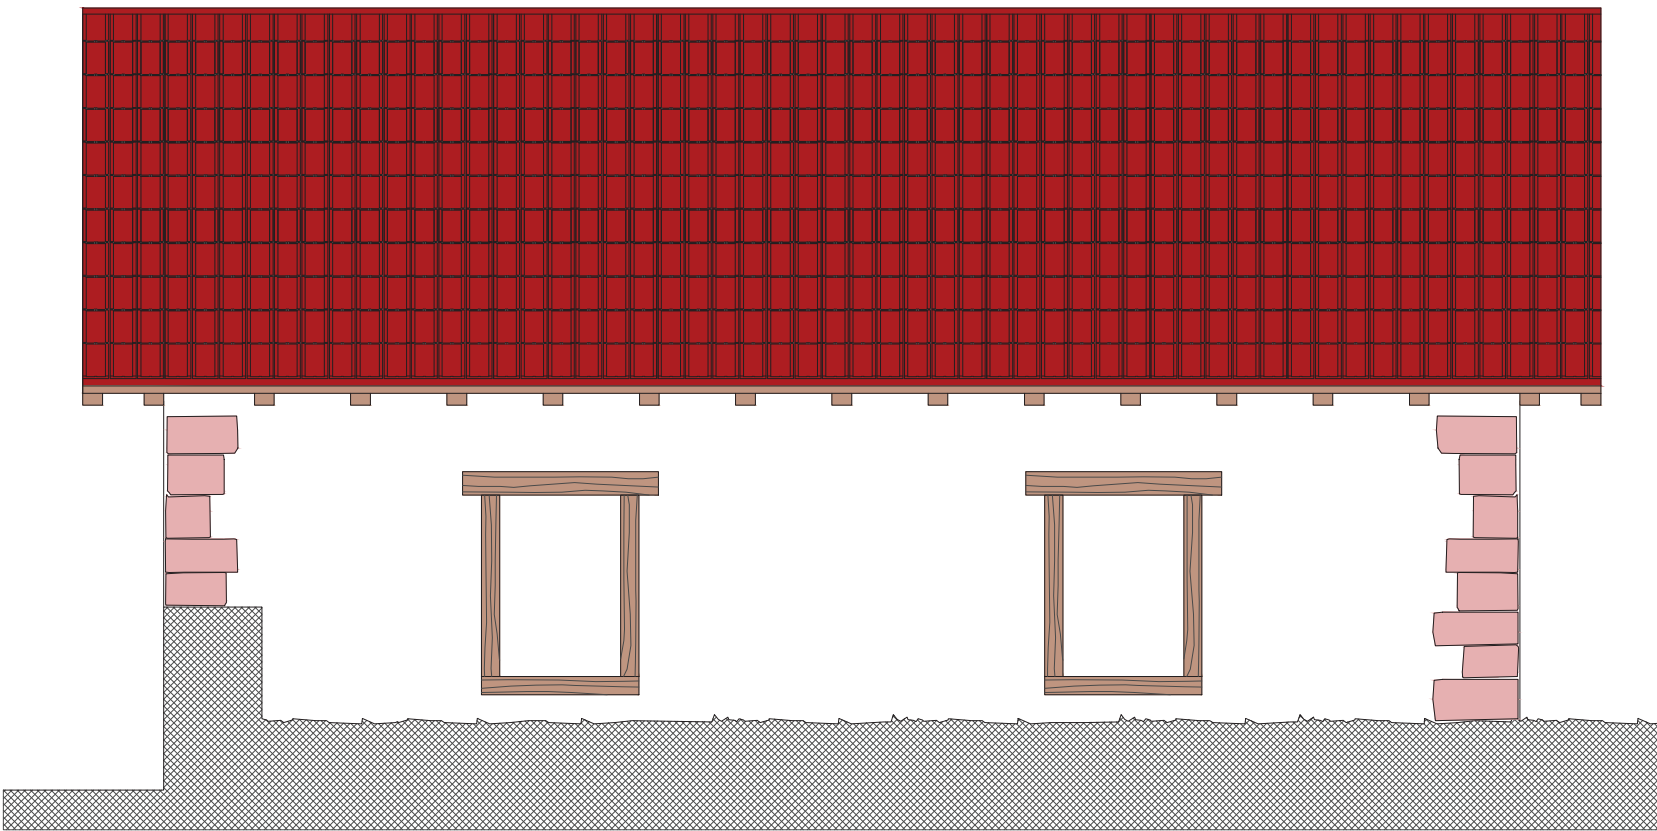

REFORMA - ALZADO SUR

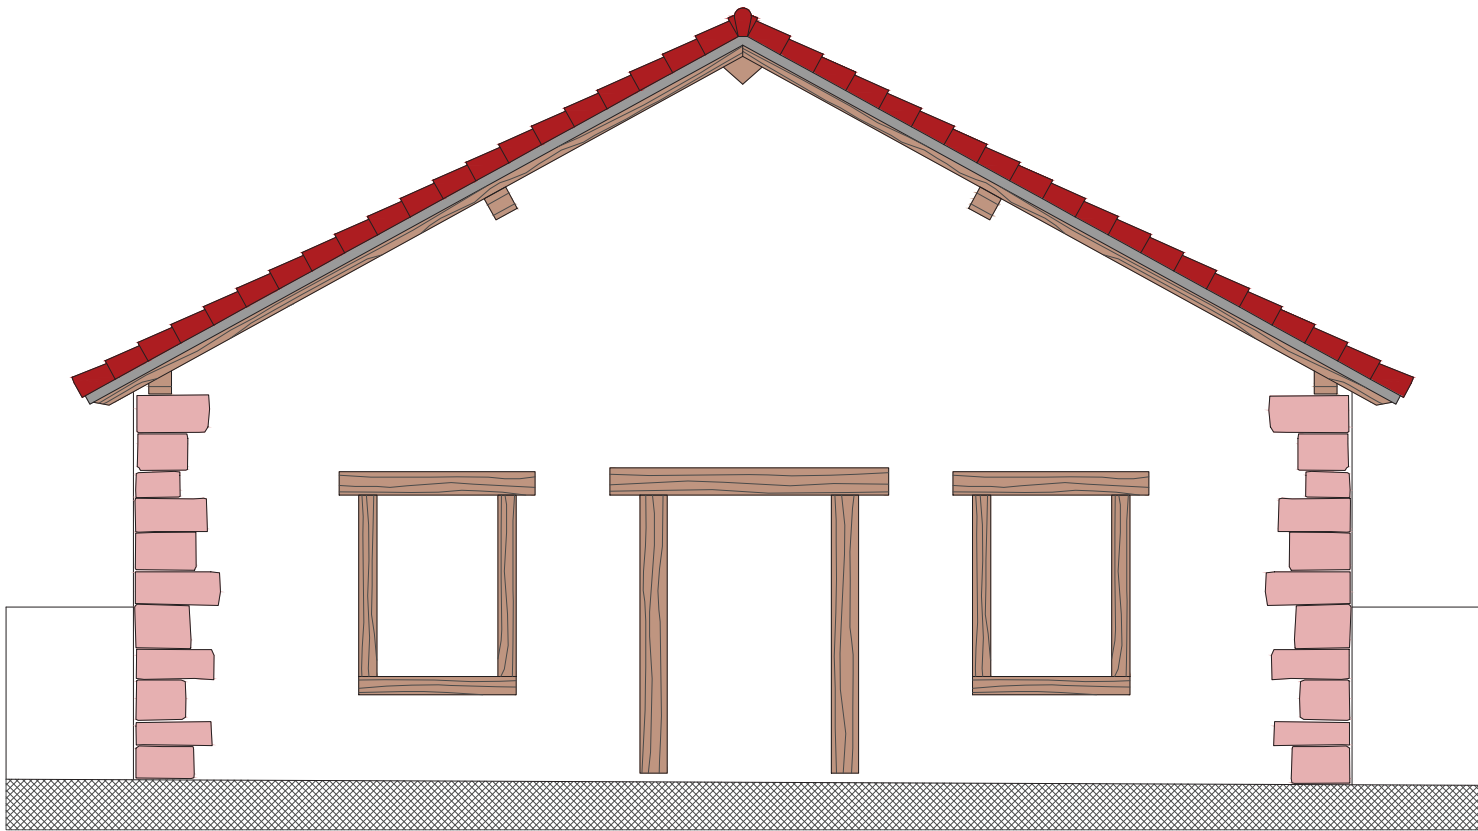

REFORMA - ALZADO ESTE

PROYECTO DE EJECUCION DE:
RESTAURACION DEL ANTIGUO LAVADERO DE GARAIOA (NAVARRA)

PROMOTOR: AYUNTAMIENTO DE GARAIOA

REF. CATASTRAL: POLIGONO 1 - PARCELA 34 EMPLAZAMIENTO: C/ TXIKIRRIN S/N, GARAIOA

EL ARQUITECTO:	PLANO DE:	ESCALA:
	REFORMA: . ALZADOS	1/50
JAVIER BEORLEGUI APESTEGUIA - ARQUITECTO Nº 4.149 DEL C.O.A.V.N. C/ ANA VELASCO Nº 2 - BAJO TFO: 670886295 E-mail: jbeorleguiarquitecto@gmail.com	PAMPLONA, NOVIEMBRE DE 2.025	PLANO : 7

EXP. N2025A1293


FECHA DATA 09/12/2025

1350E43EF62


VERIFICAR EN WWW.SODIP.ORG/VERIFICAR/

VISADO BISATUA

VERIFICAR EN WWW.SODIP.ORG/VERIFICAR/

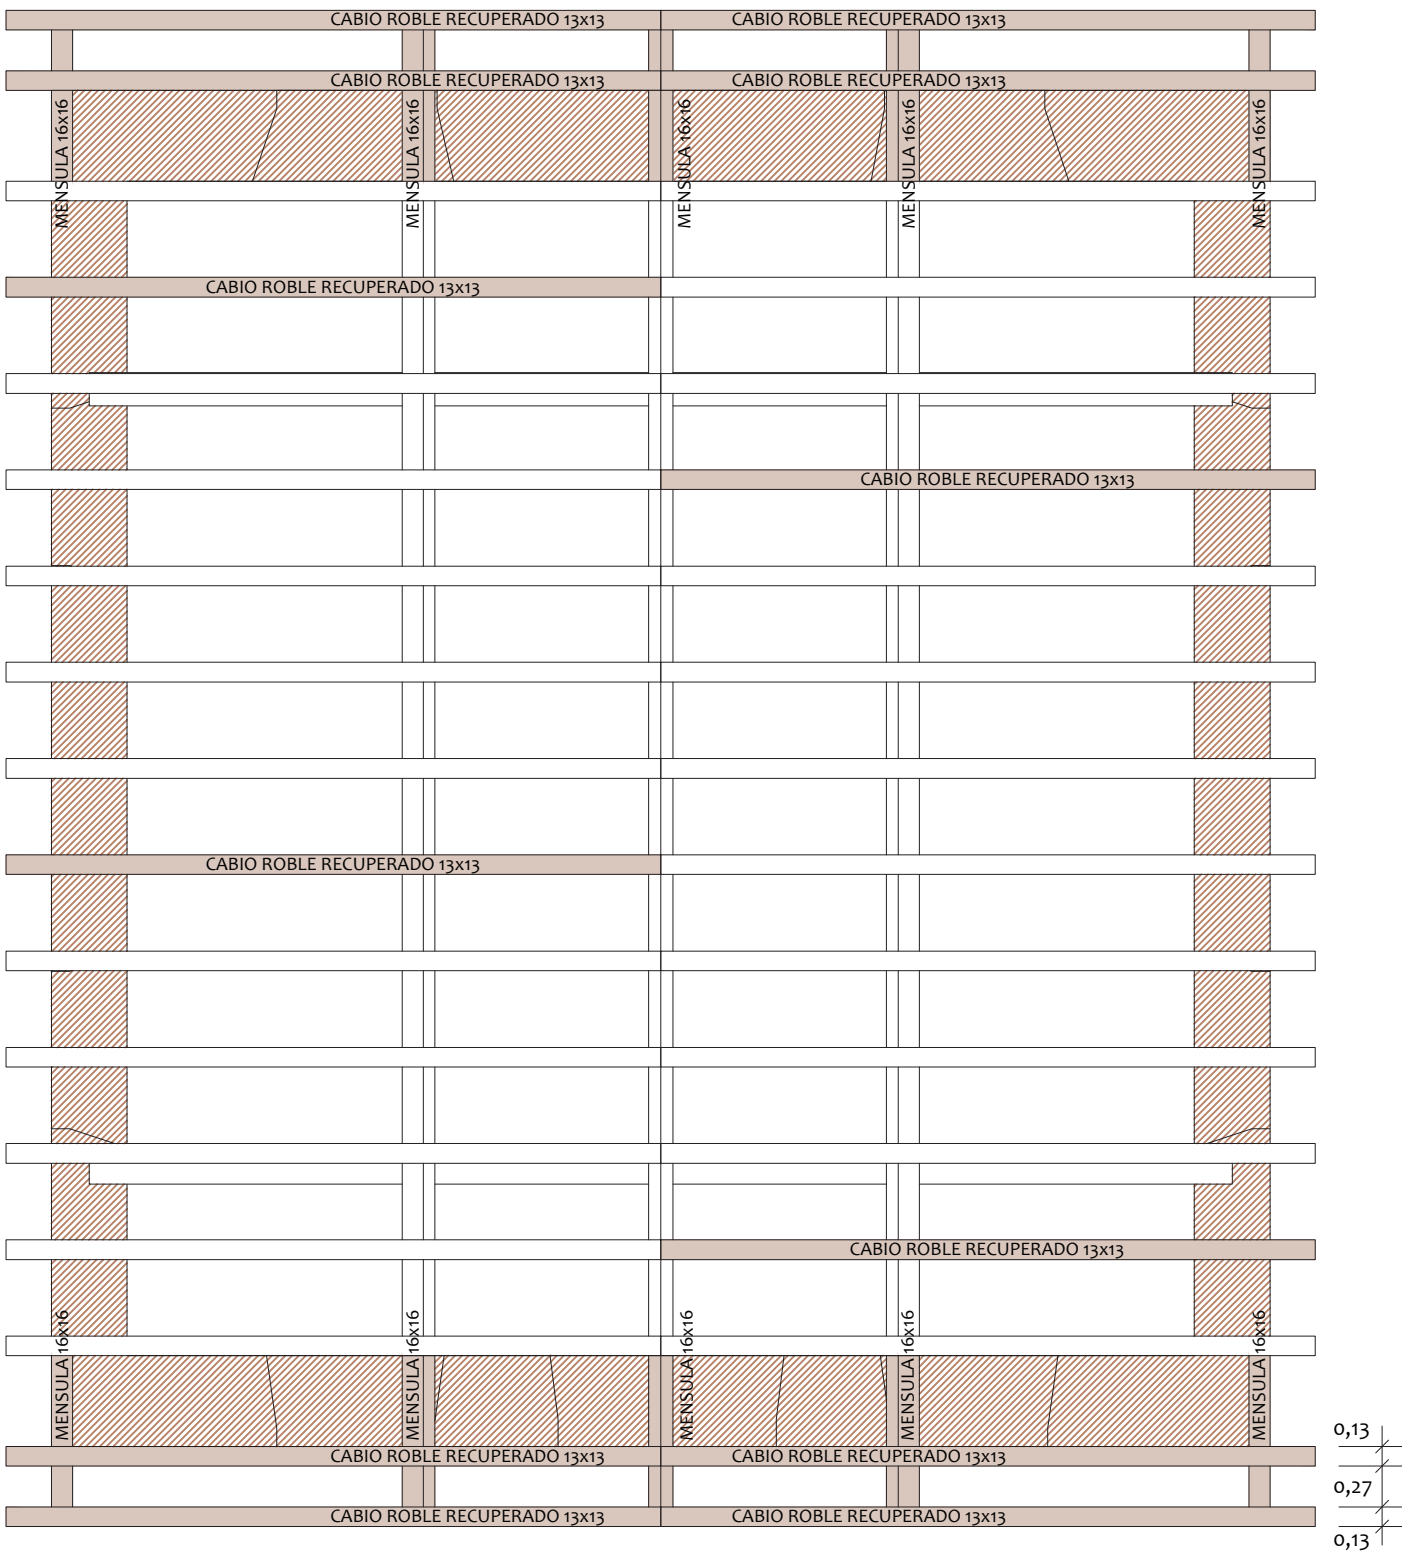

REFORMA - PLANTA DE ESTRUCTURA DE CUBIERTA

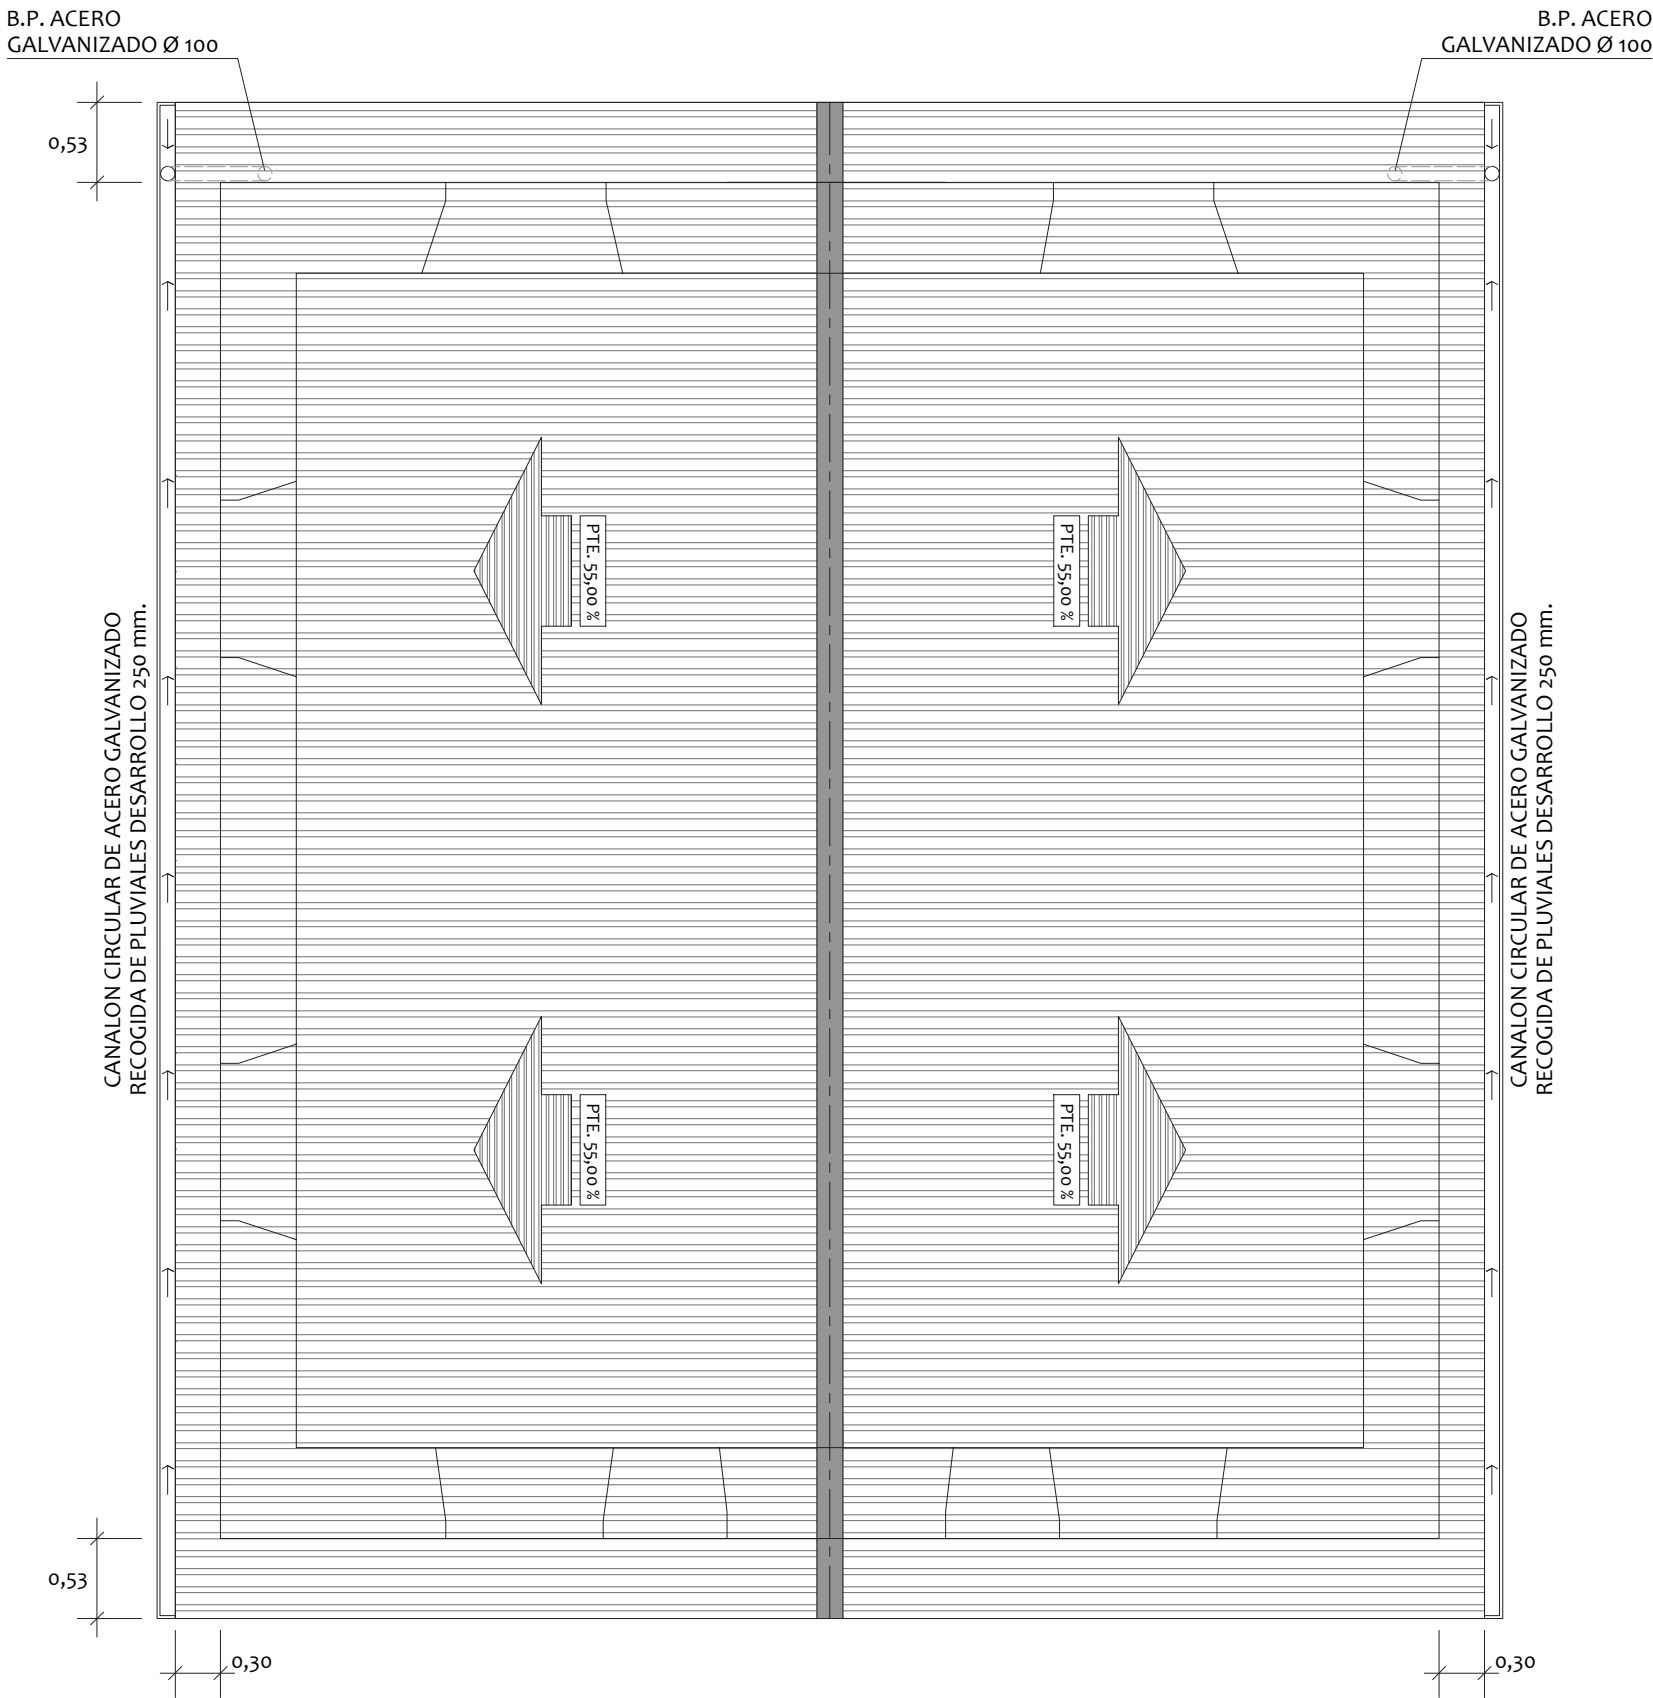

REFORMA - PLANTA DE CUBIERTA

PROYECTO DE EJECUCION DE:
RESTAURACION DEL ANTIGUO LAVADERO DE GARAIOA (NAVARRA)

PROMOTOR:
AYUNTAMIENTO DE GARAIOA

REF. CATASTRAL: POLIGONO 1 - PARCELA 34

EMPLAZAMIENTO: C/ TXIKIRRIN S/N, GARAIOA

EL ARQUITECTO:


PLANO DE:
REFORMA:
. PLANTA DE ESTRUCTURA DE CUBIERTA
. PLANTA DE CUBIERTA

PAMPLONA, NOVIEMBRE DE 2.025


EXP: N2025A1293
FECHA: 09/12/2025

DEV: I350E43EF62
VERIFICAR EN: www.sodip.org/verificacop
VERIFICAR EN: www.sodip.org/verificacop


VISADO
BISATUA

ESCALA:
1/50

PLANO:
8

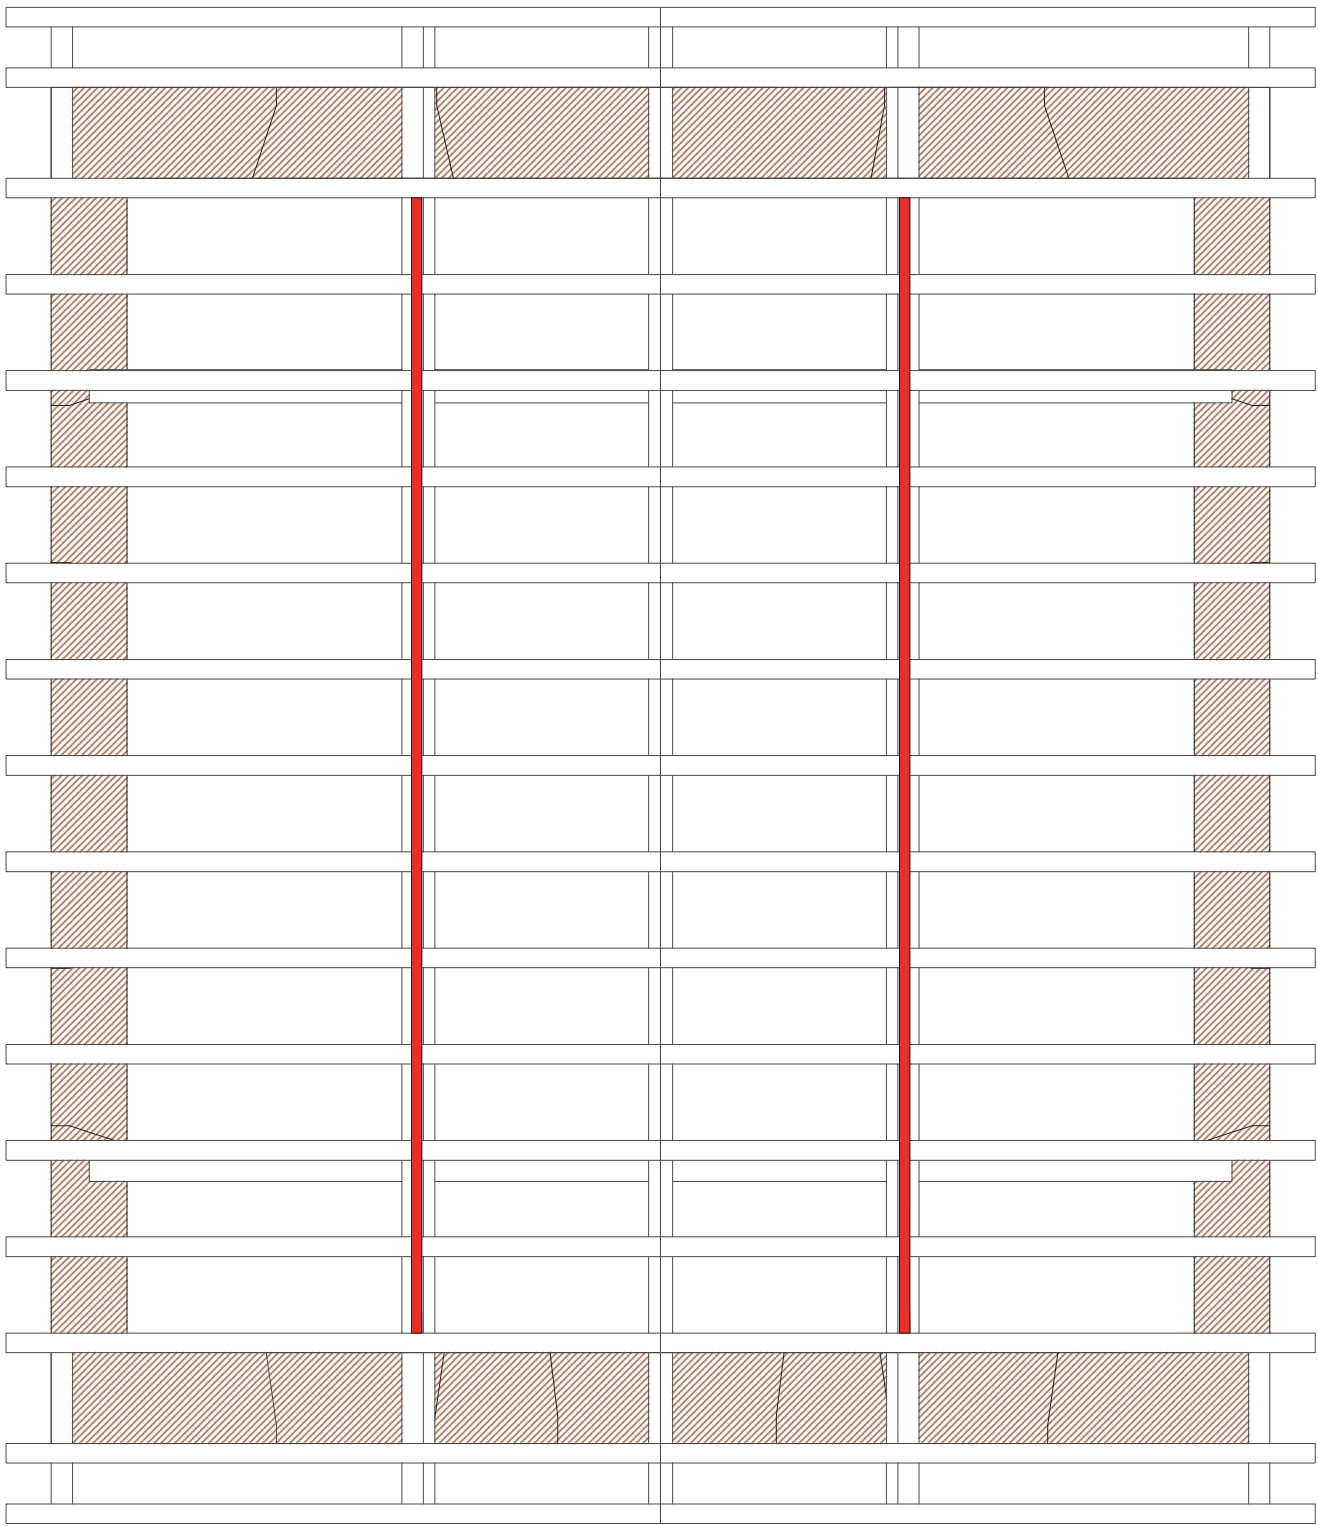

REFORMA - PLANTA DE ESTRUCTURA DE CUBIERTA

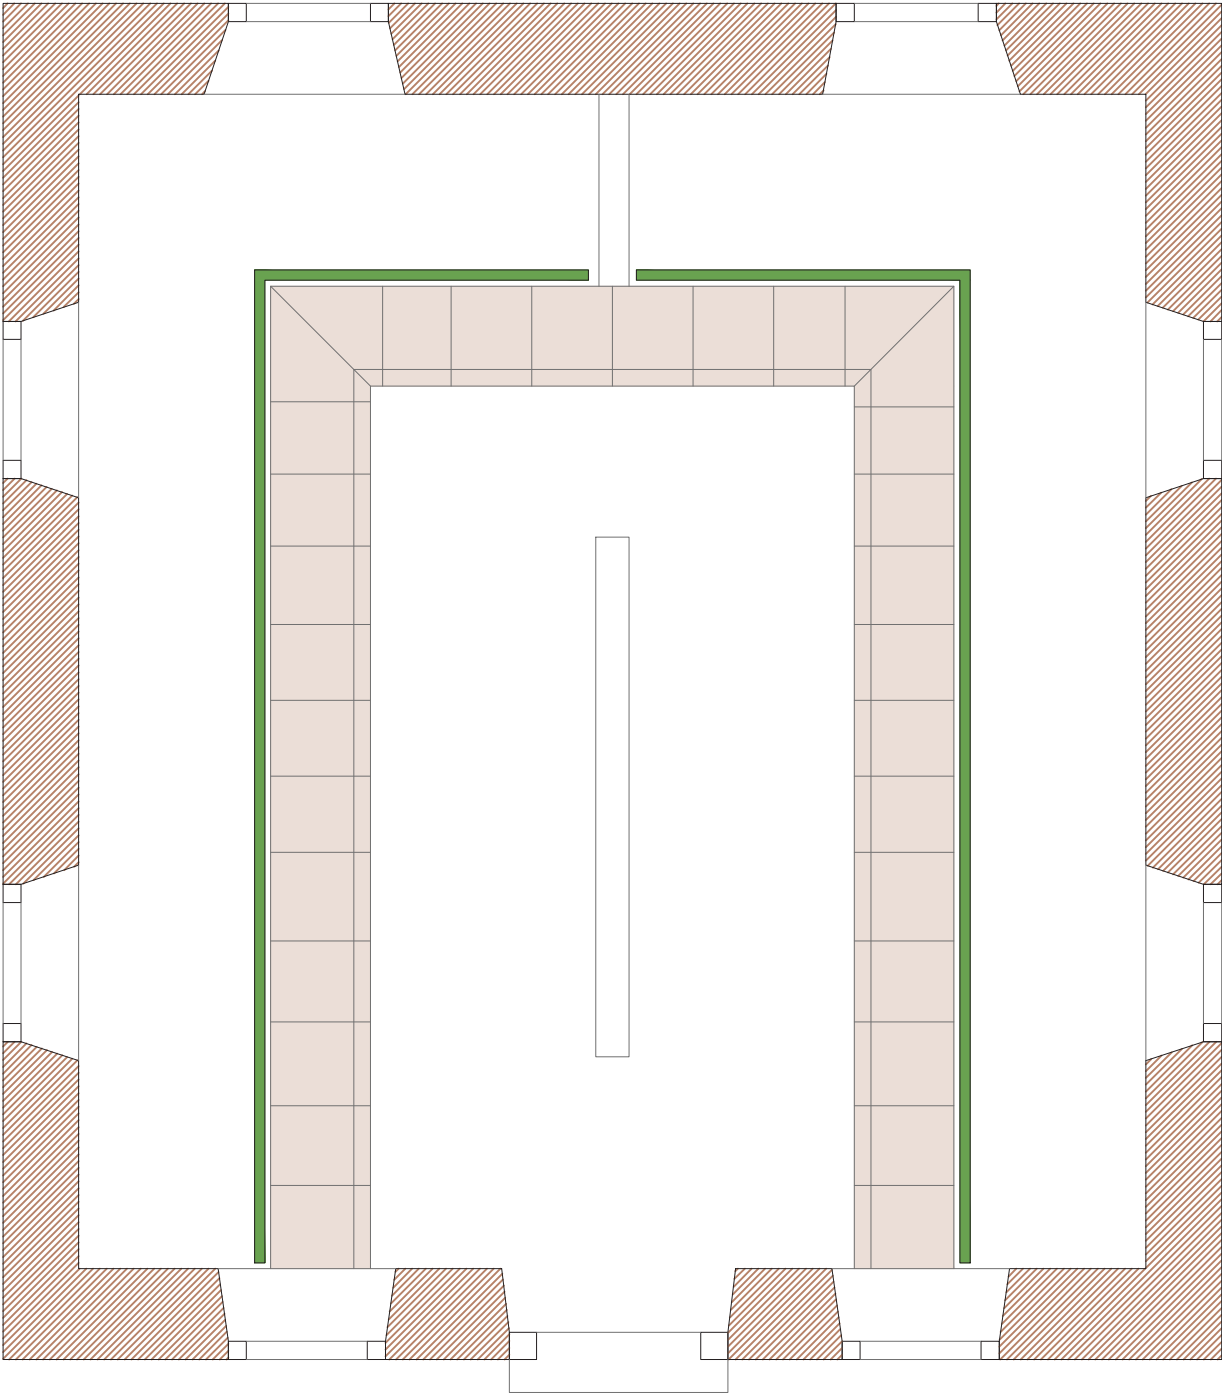

REFORMA - PLANTA BAJA

- TIRA LED MOON 19,2W/m 3000K
- TIRA LED C012-30-VS COUGAR IP 68



PROYECTO DE EJECUCION DE:
RESTAURACION DEL ANTIGUO LAVADERO DE GARAIOA (NAVARRA)

PROMOTOR: AYUNTAMIENTO DE GARAIOA

REF. CATASTRAL: POLIGONO 1 - PARCELA 34 EMPLAZAMIENTO: C/ TXIKIRRIN S/N, GARAIOA

EL ARQUITECTO:	PLANO DE:	ESCALA:
	REFORMA: . ELECTRICIDAD E ILUMINACION	1/50
JAVIER BEORLEGUI APESTEGUIA - ARQUITECTO Nº 4.149 DEL C.O.A.V.N. C/ ANA VELASCO Nº 2 - BAJO Tfno: 670886295 Email: jbeorleguiarquitecto@gmail.com	PAMPLONA, NOVIEMBRE DE 2.025	PLANO : 9

EXP. N2025A1293

FECHA DATA 09/12/2025

1350E43EF62

VERIFICAR EN WWW.SODOP.ORG/VERIFICACION

VERIFICAR EN WWW.SODOP.ORG/VERIFICACION

VISADO BISATUA

VERIFICAR EN WWW.SODOP.ORG/VERIFICACION

