

PROYECTO
ADECUACIÓN DE ZONA SOCIAL EN CAMPO
DE FÚTBOL JUAN CARLOS UNZÚE DE
ORKOIEIEN
EMPLAZAMIENTO
CALLE Kupueta 1 Bis.
ORKOIEIEN
PROMOTOR
AYUNTAMIENTO DE ORKOIEIEN

G01
TÍTULO
GENERALES
PLANTA SITUACIÓN

ESCALA
1:750 DIN-A1 1:1500 DIN-A3

FECHA
2026-06

DIBUJO
EI

EXPEDIENTE
2609

NOMBRE DEL ARCHIVO
2609_G01.dwg

REVISIÓN
00

ARQUITECTURA
ENRIQUE IRISO
MARTA ÁVILA
FILO ARQUITECTOS

El presente documento es copia del original del que es autor
FILO arquitectos SLP. Su utilización, así como cualquier
reproducción o cesión, requerirá la previa autorización expresa
de su autor.


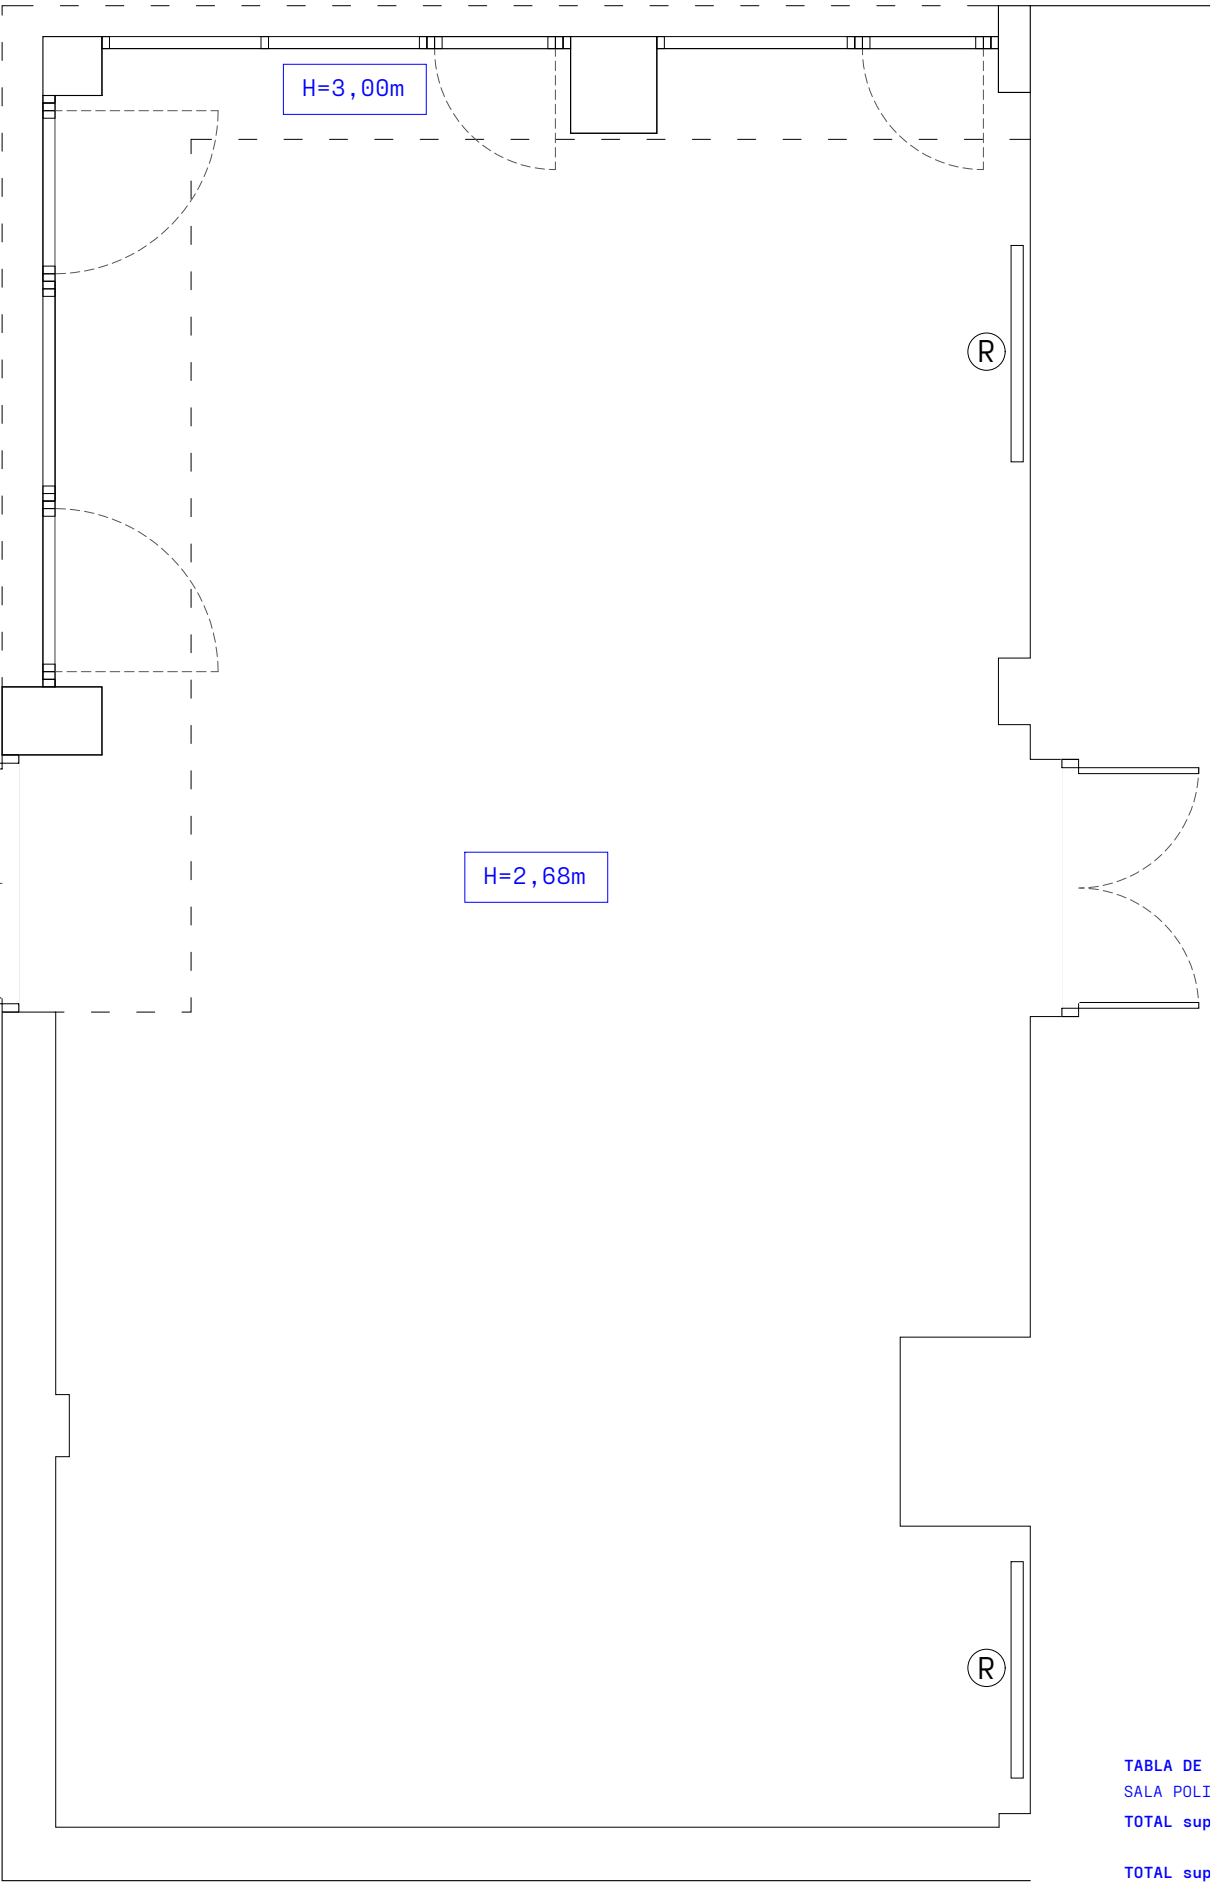


TABLA DE SUPERFICIES	
SALA POLIVALENTE	74.77 m2
TOTAL sup. útil	74.77 m2
TOTAL sup. cons	80.79 m2

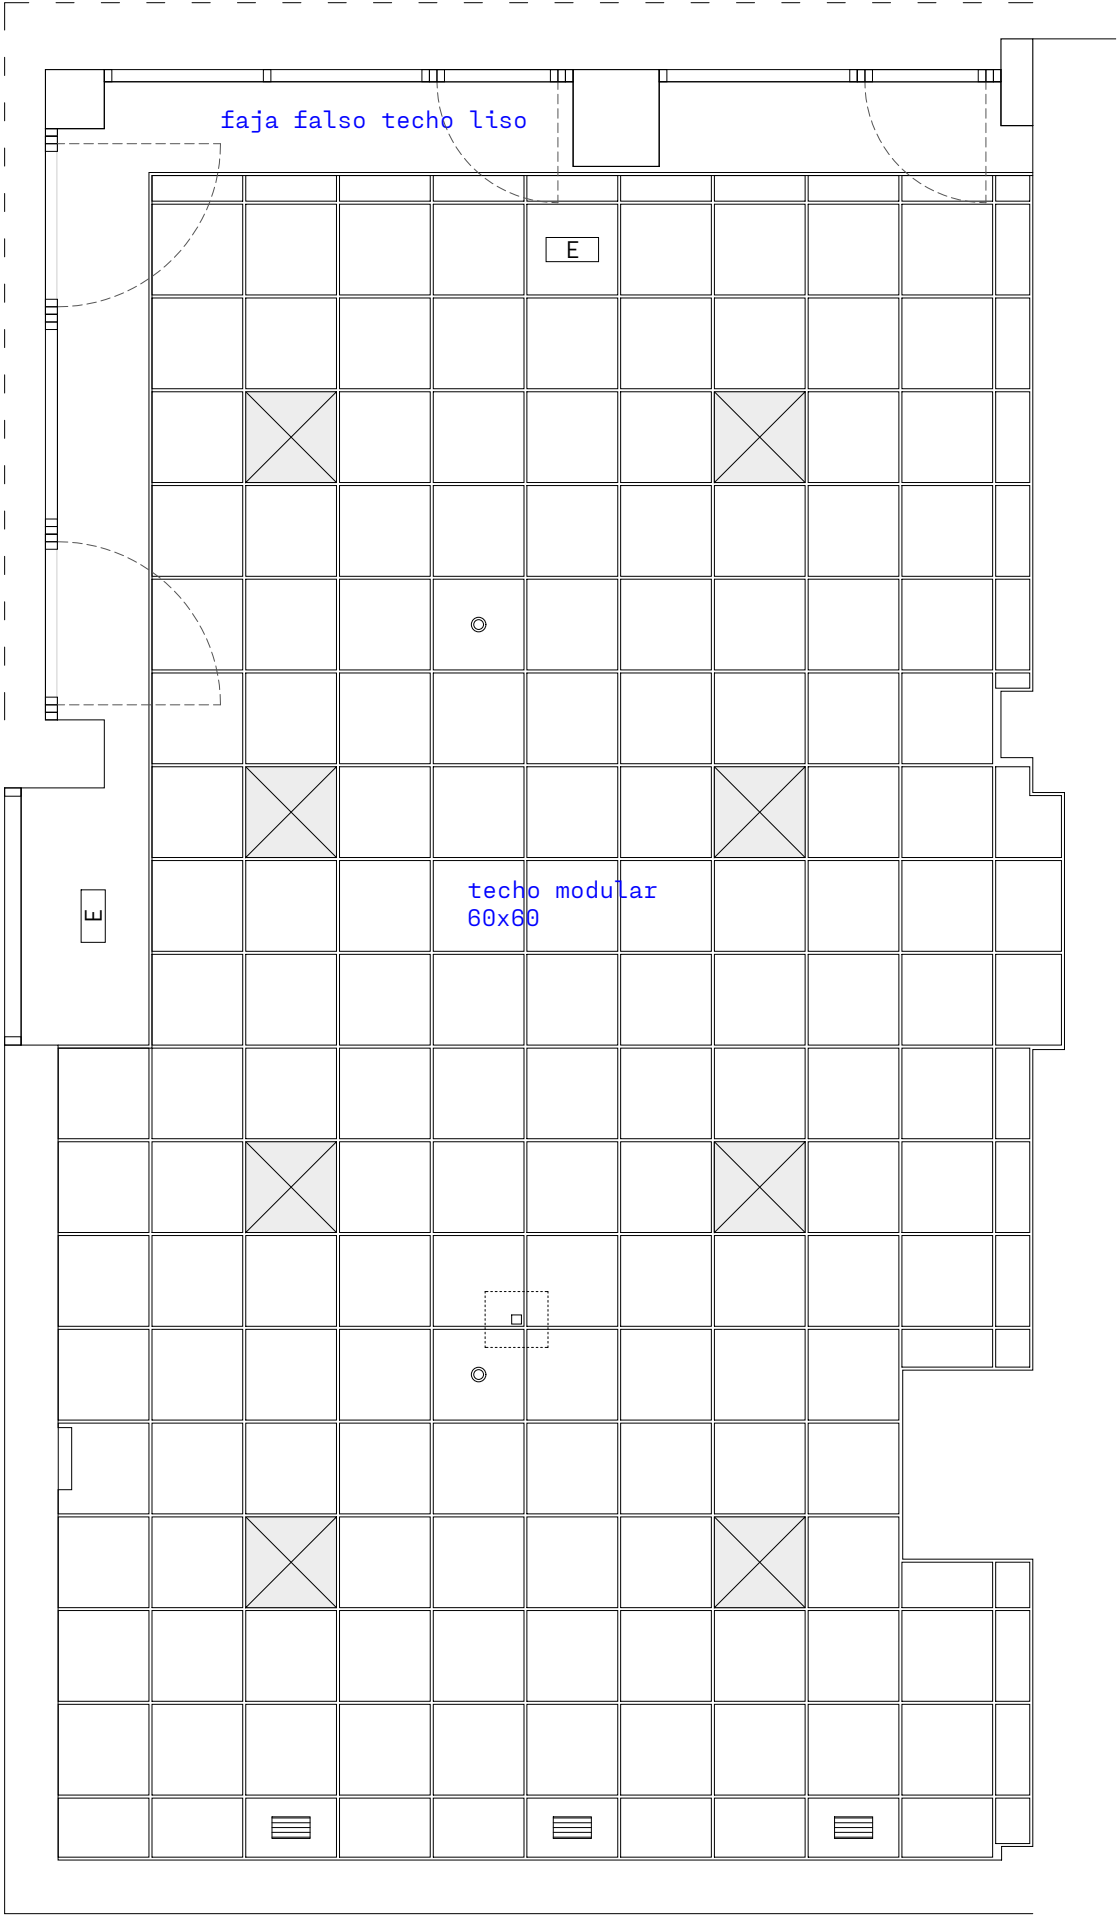

PROYECTO
ADECUACIÓN DE ZONA SOCIAL EN CAMPO
DE FÚTBOL JUAN CARLOS UNZUÉ DE
ORKOIEN
EMPLAZAMIENTO
CALLE Kupueta 1 Bis.
ORKOIEN
PROMOTOR
AYUNTAMIENTO DE ORKOIEN

EA01

TÍTULO
ESTADO ACTUAL
PLANTA DISTRIBUCIÓN
Y SUPERFICIES

ESCALA
1:25 DIN-A1 1:50 DIN-A3

FECHA
2026-06

DIBUJO
EI

EXPEDIENTE
2609

NOMBRE DEL ARCHIVO
2609_X-PLANTA_rev01.dwg

REVISIÓN
00

ARQUITECTURA
ENRIQUE IRISO
MARTA ÁVILA
FILO ARQUITECTOS

El presente documento es copia del original del que es autor
FILO arquitectos SLP. Su utilización, así como cualquier
reproducción o cesión, requiere la previa autorización expresa
de su autor.

PROYECTO
ADECUACIÓN DE ZONA SOCIAL EN CAMPO
DE FÚTBOL JUAN CARLOS UNZUÉ DE
ORKOIEN
EMPLAZAMIENTO
CALLE Kupueta 1 Bis.
ORKOIEN
PROMOTOR
AYUNTAMIENTO DE ORKOIEN

A01
TÍTULO
ARQUITECTURA
PLANTA DISTRIBUCIÓN
Y SUPERFICIES

ESCALA
1:25 DIN-A1 1:50 DIN-A3

FECHA
2026-06

DIBUJO
EI

EXPEDIENTE
2609

NOMBRE DEL ARCHIVO
2609_X-PLANTA_rev01.dwg

REVISIÓN
00

ARQUITECTURA
ENRIQUE IRISO
MARTA ÁVILA
FILO ARQUITECTOS

El presente documento es copia del original del que es autor
FILO arquitectos SLP. Su utilización, así como cualquier
reproducción o cesión, requiere la previa autorización expresa
de su autor.



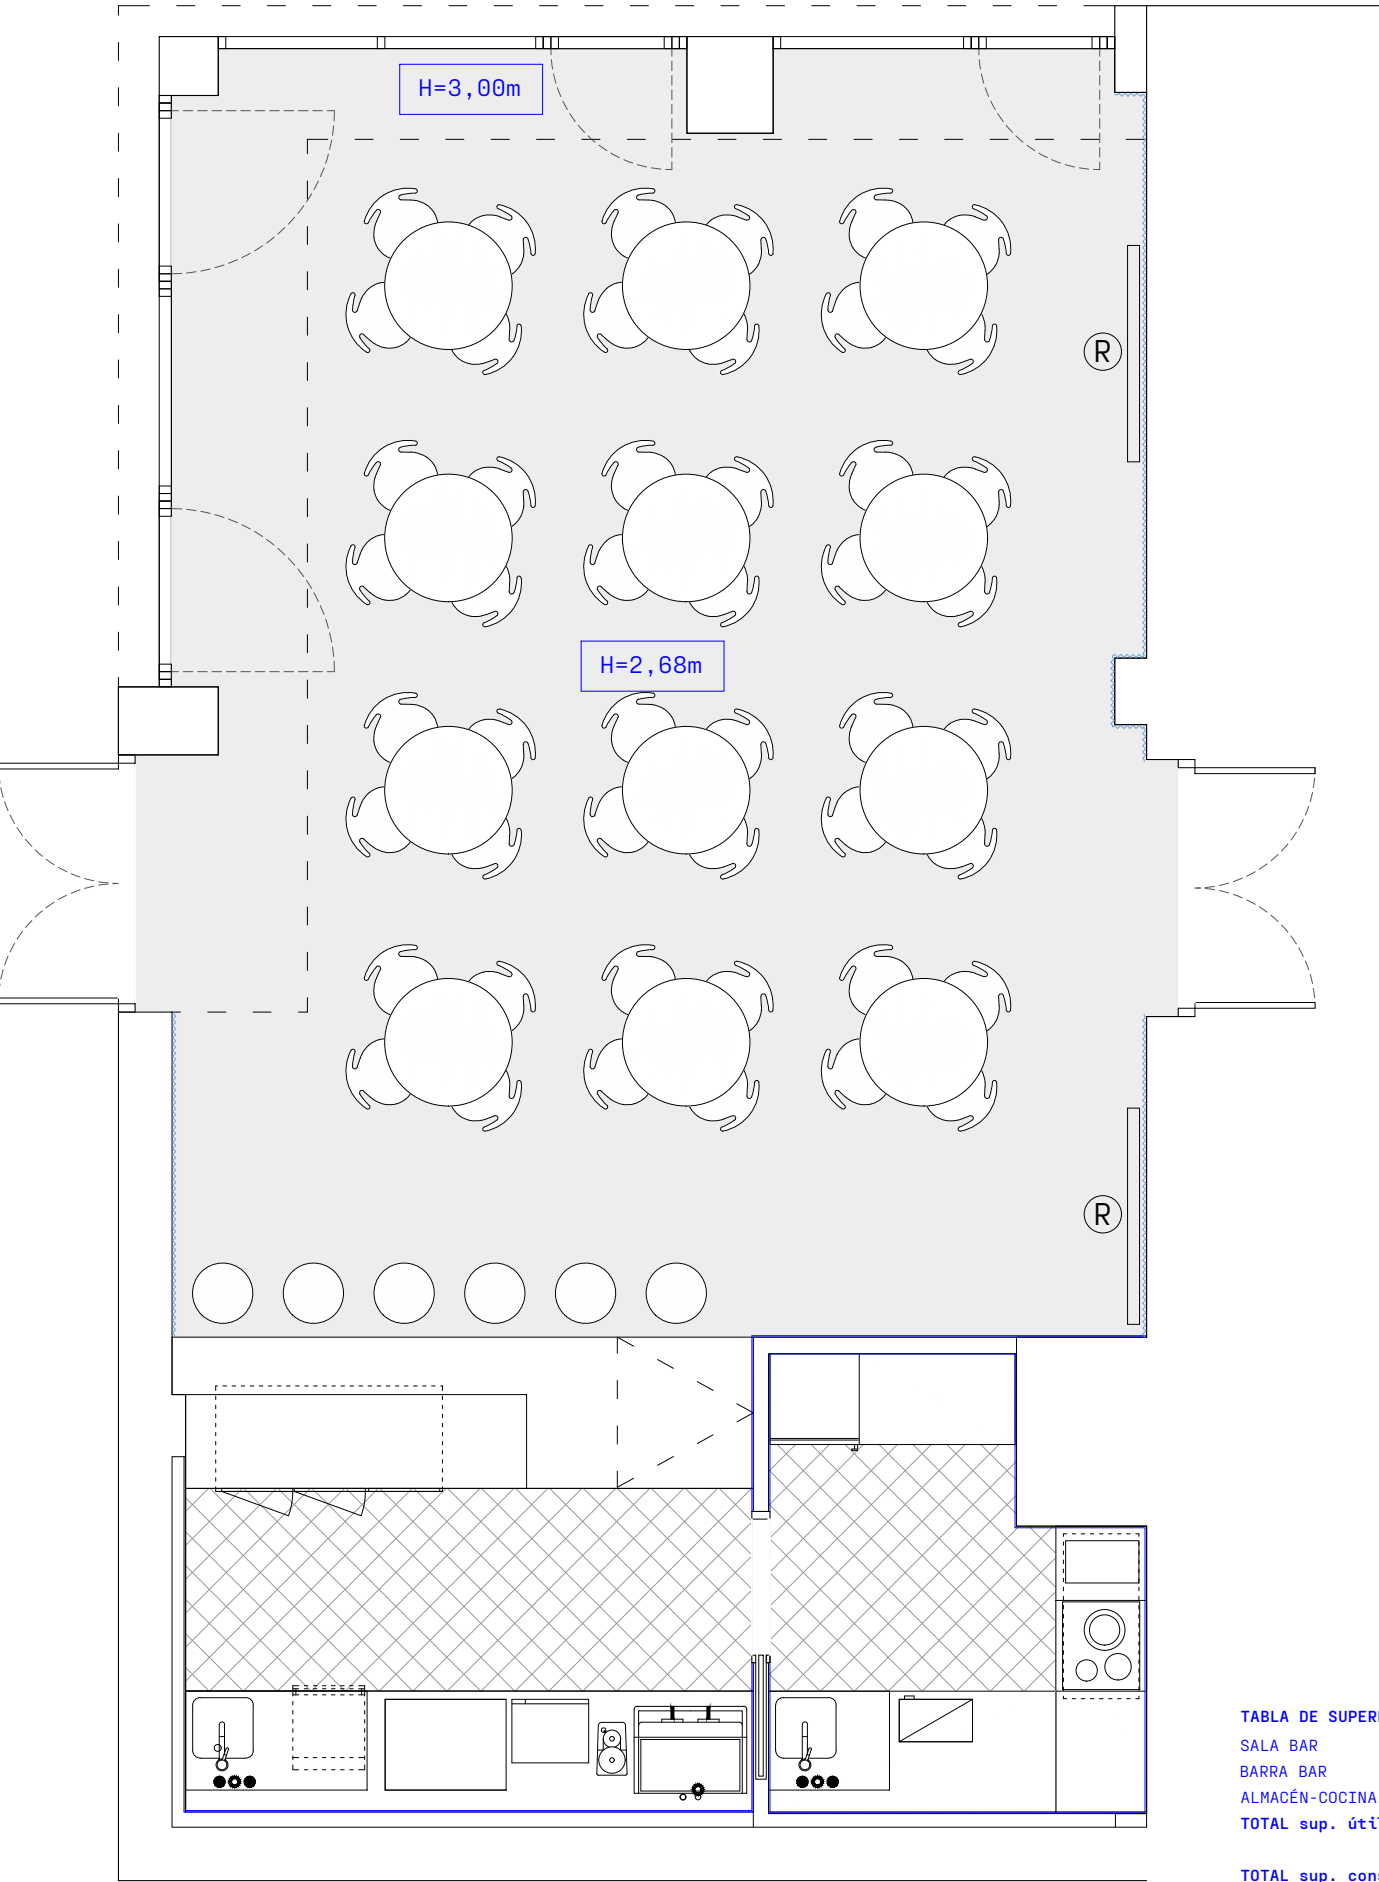


TABLA DE SUPERFICIES	
SALA BAR	54.99 m2
BARRA BAR	4.21 m2
ALMACÉN-COCINA	6.62 m2
TOTAL sup. útil	74.07 m2
TOTAL sup. cons	80.79 m2

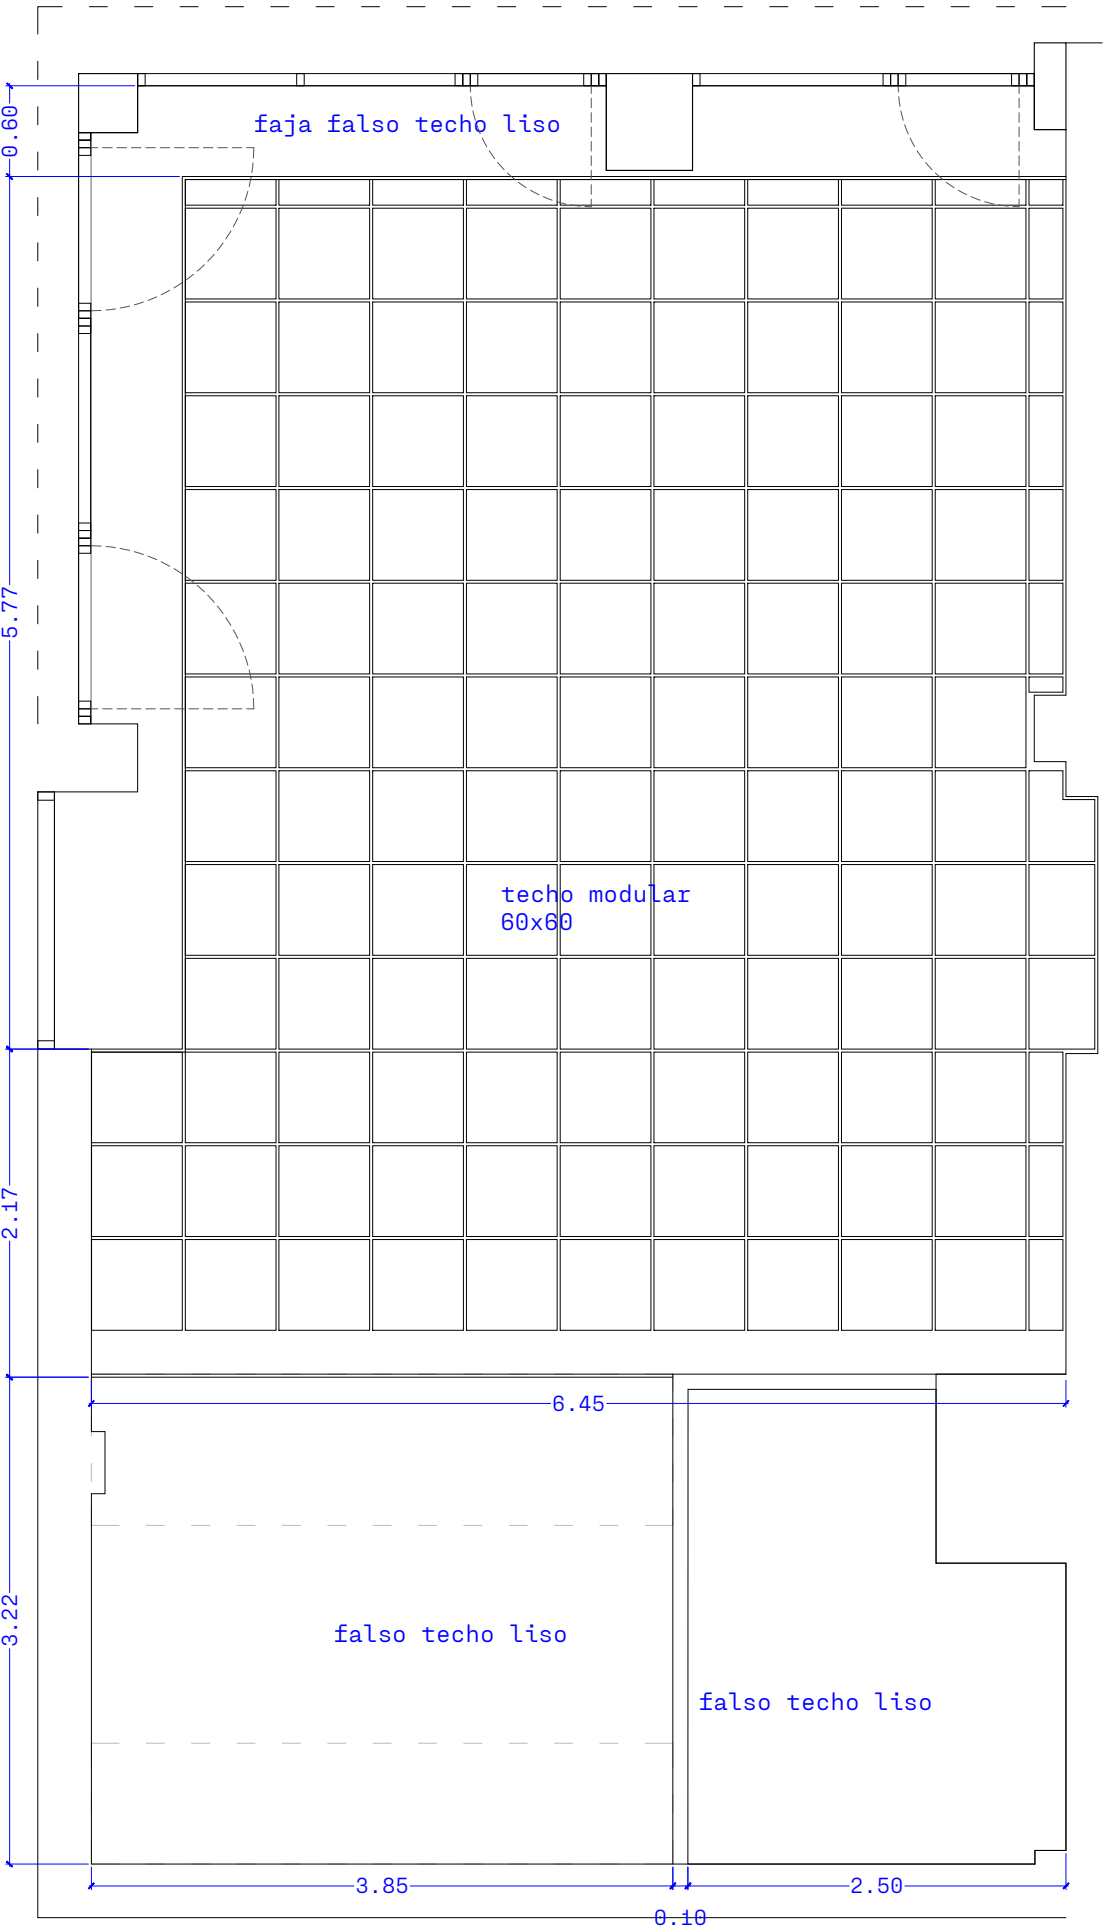

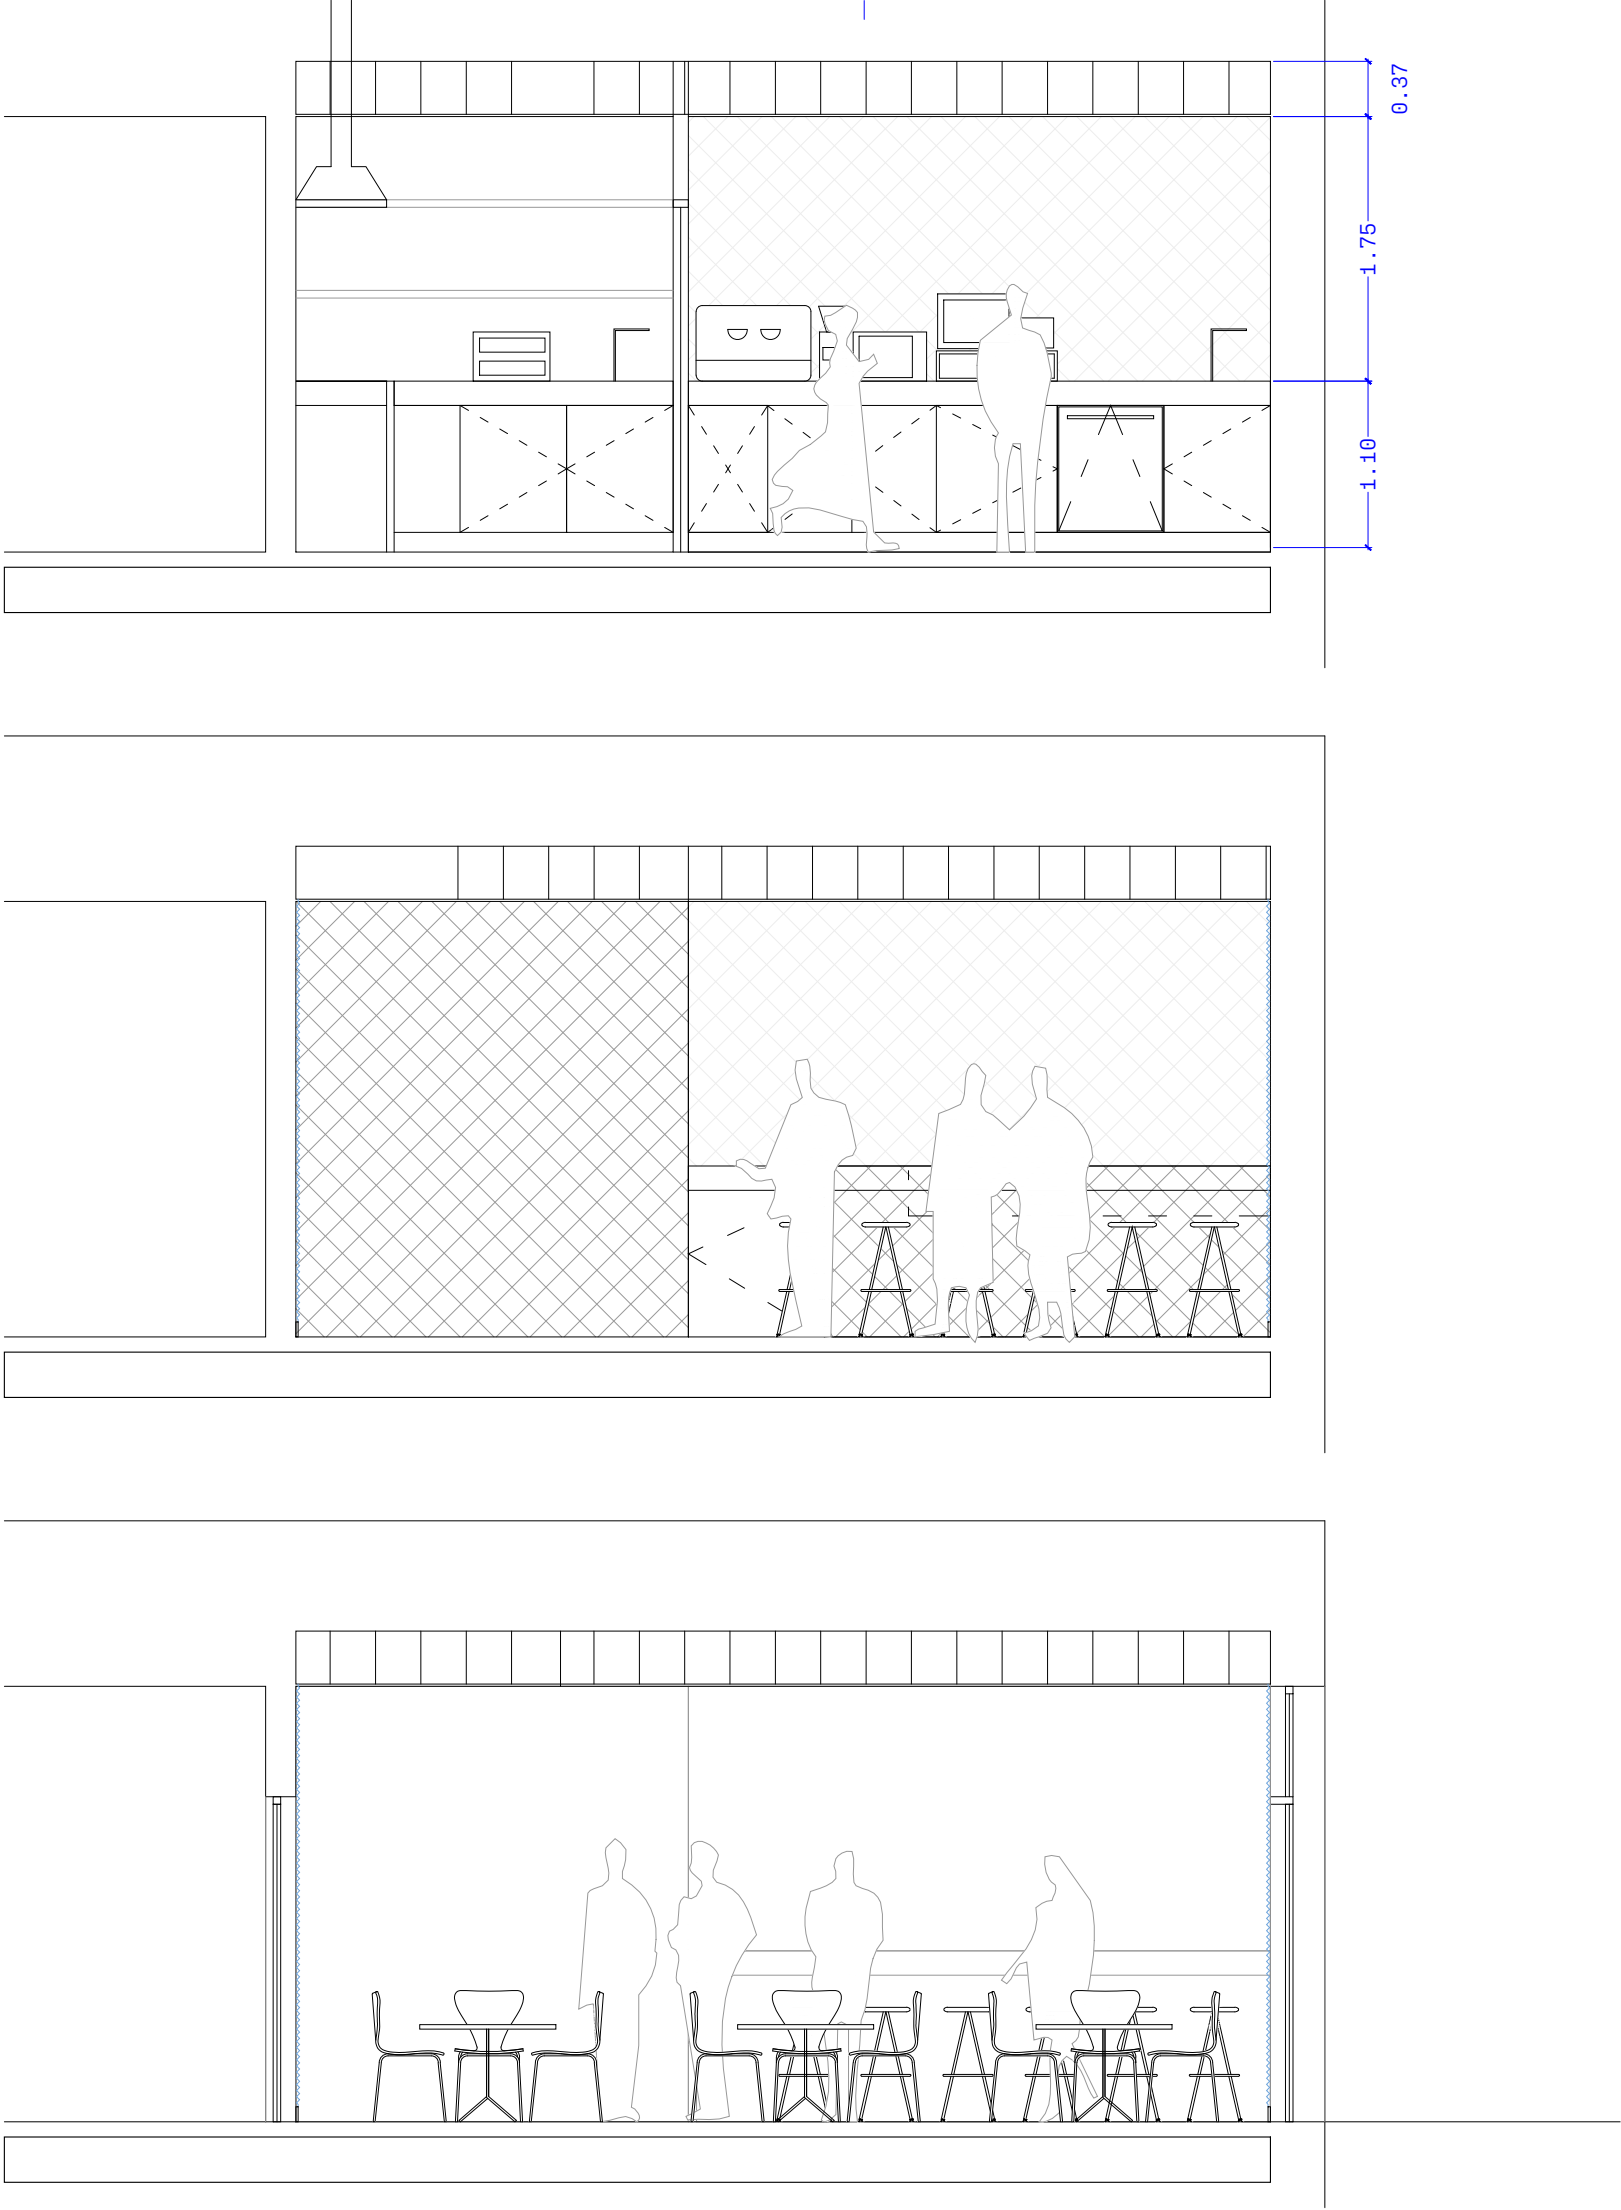

F I

L O

PROYECTO
ADECUACIÓN DE ZONA SOCIAL EN CAMPO
DE FÚTBOL JUAN CARLOS UNZÚE DE
ORKOIEN
EMPLAZAMIENTO
CALLE Kupueta 1 Bis.
ORKOIEN
PROMOTOR
AYUNTAMIENTO DE ORKOIEN

A02.1
TÍTULO
ARQUITECTURA
SECCIONES TRANSVERSALES

ESCALA
1:25 DIN-A1 1:50 DIN-A3

FECHA
2026-06

DIBUJO
EI


EXPEDIENTE
2609

NOMBRE DEL ARCHIVO
2609_X-PLANTA_rev01.dwg

REVISIÓN
00

ARQUITECTURA
ENRIQUE IRISO
MARTA ÁVILA
FILO ARQUITECTOS

El presente documento es copia del original del que es autor
FILO arquitectos SLP. Su utilización, así como cualquier
reproducción o cesión, requerirá la previa autorización expresa
de su autor.

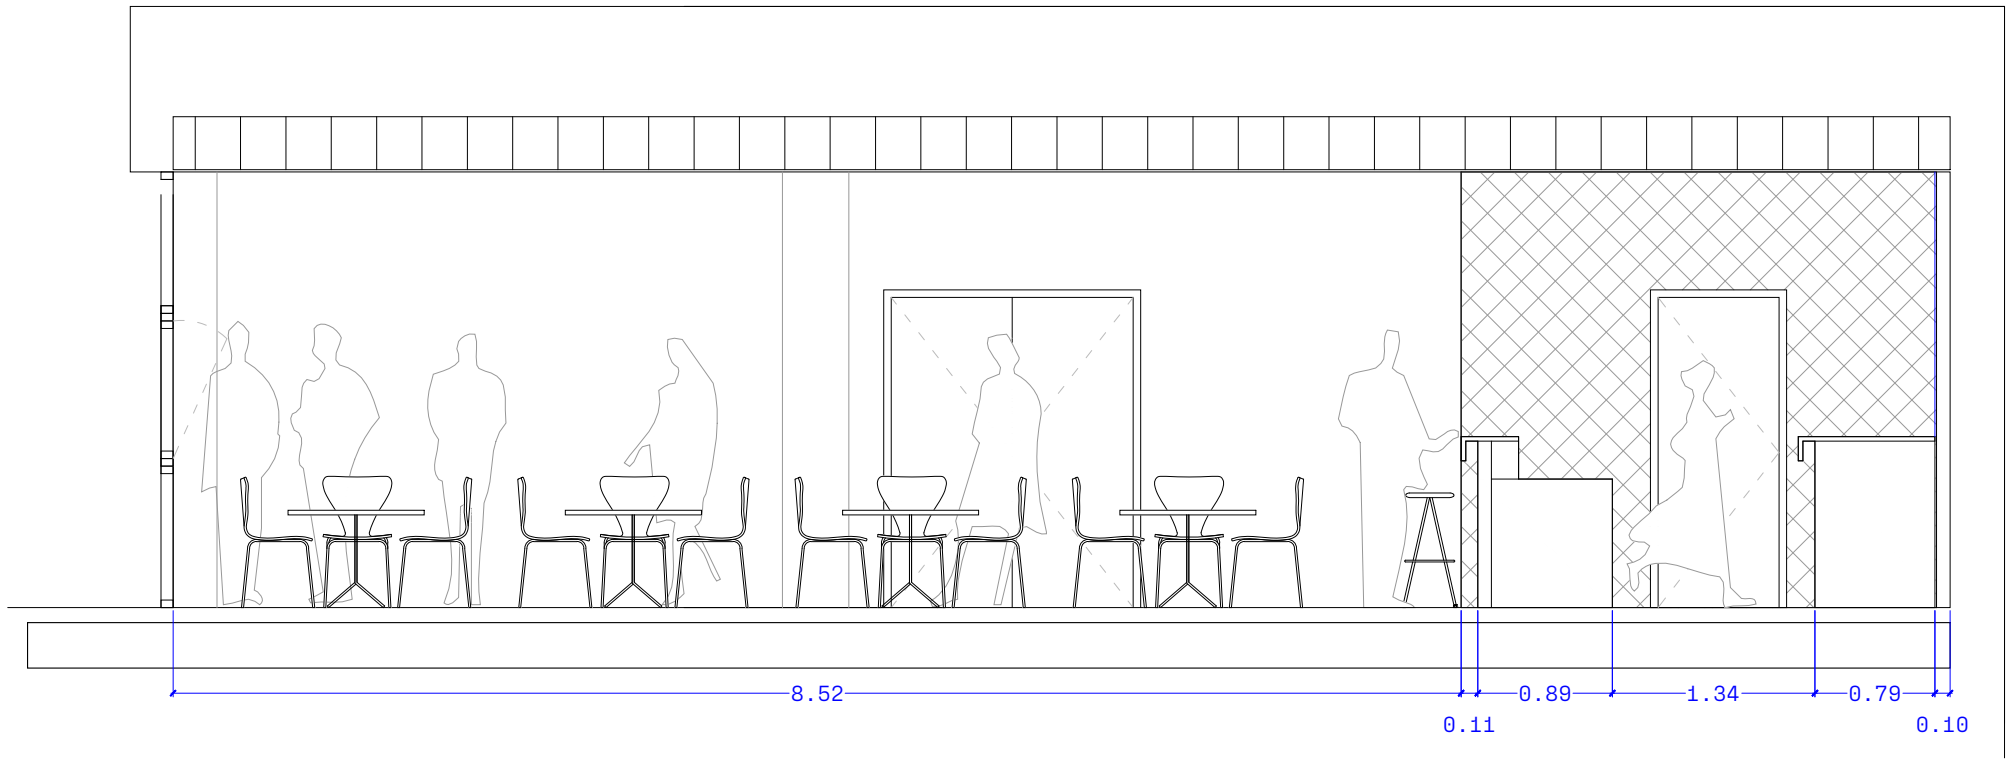

PROYECTO
ADECUACIÓN DE ZONA SOCIAL EN CAMPO
DE FÚTBOL JUAN CARLOS UNZUÉ DE
ORKOEN
EMPLAZAMIENTO
CALLE Kupueta 1 Bis.
ORKOEN
PROMOTOR
AYUNTAMIENTO DE ORKOEN

A02.2
TÍTULO
ARQUITECTURA
SECCIÓN LONGITUDINAL

ESCALA
1:25 DIN-A1 1:50 DIN-A3

FECHA
2026-06

DIBUJO
EI

EXPEDIENTE
2609


NOMBRE DEL ARCHIVO
2609_X-PLANTA_rev01.dwg

REVISIÓN
00


ARQUITECTURA
ENRIQUE IRISO
MARTA ÁVILA
FILO ARQUITECTOS

El presente documento es copia del original del que es autor
FILO arquitectos SLP. Su utilización, así como cualquier
reproducción o cesión, requiere la previa autorización expresa
de su autor.

PLANTA

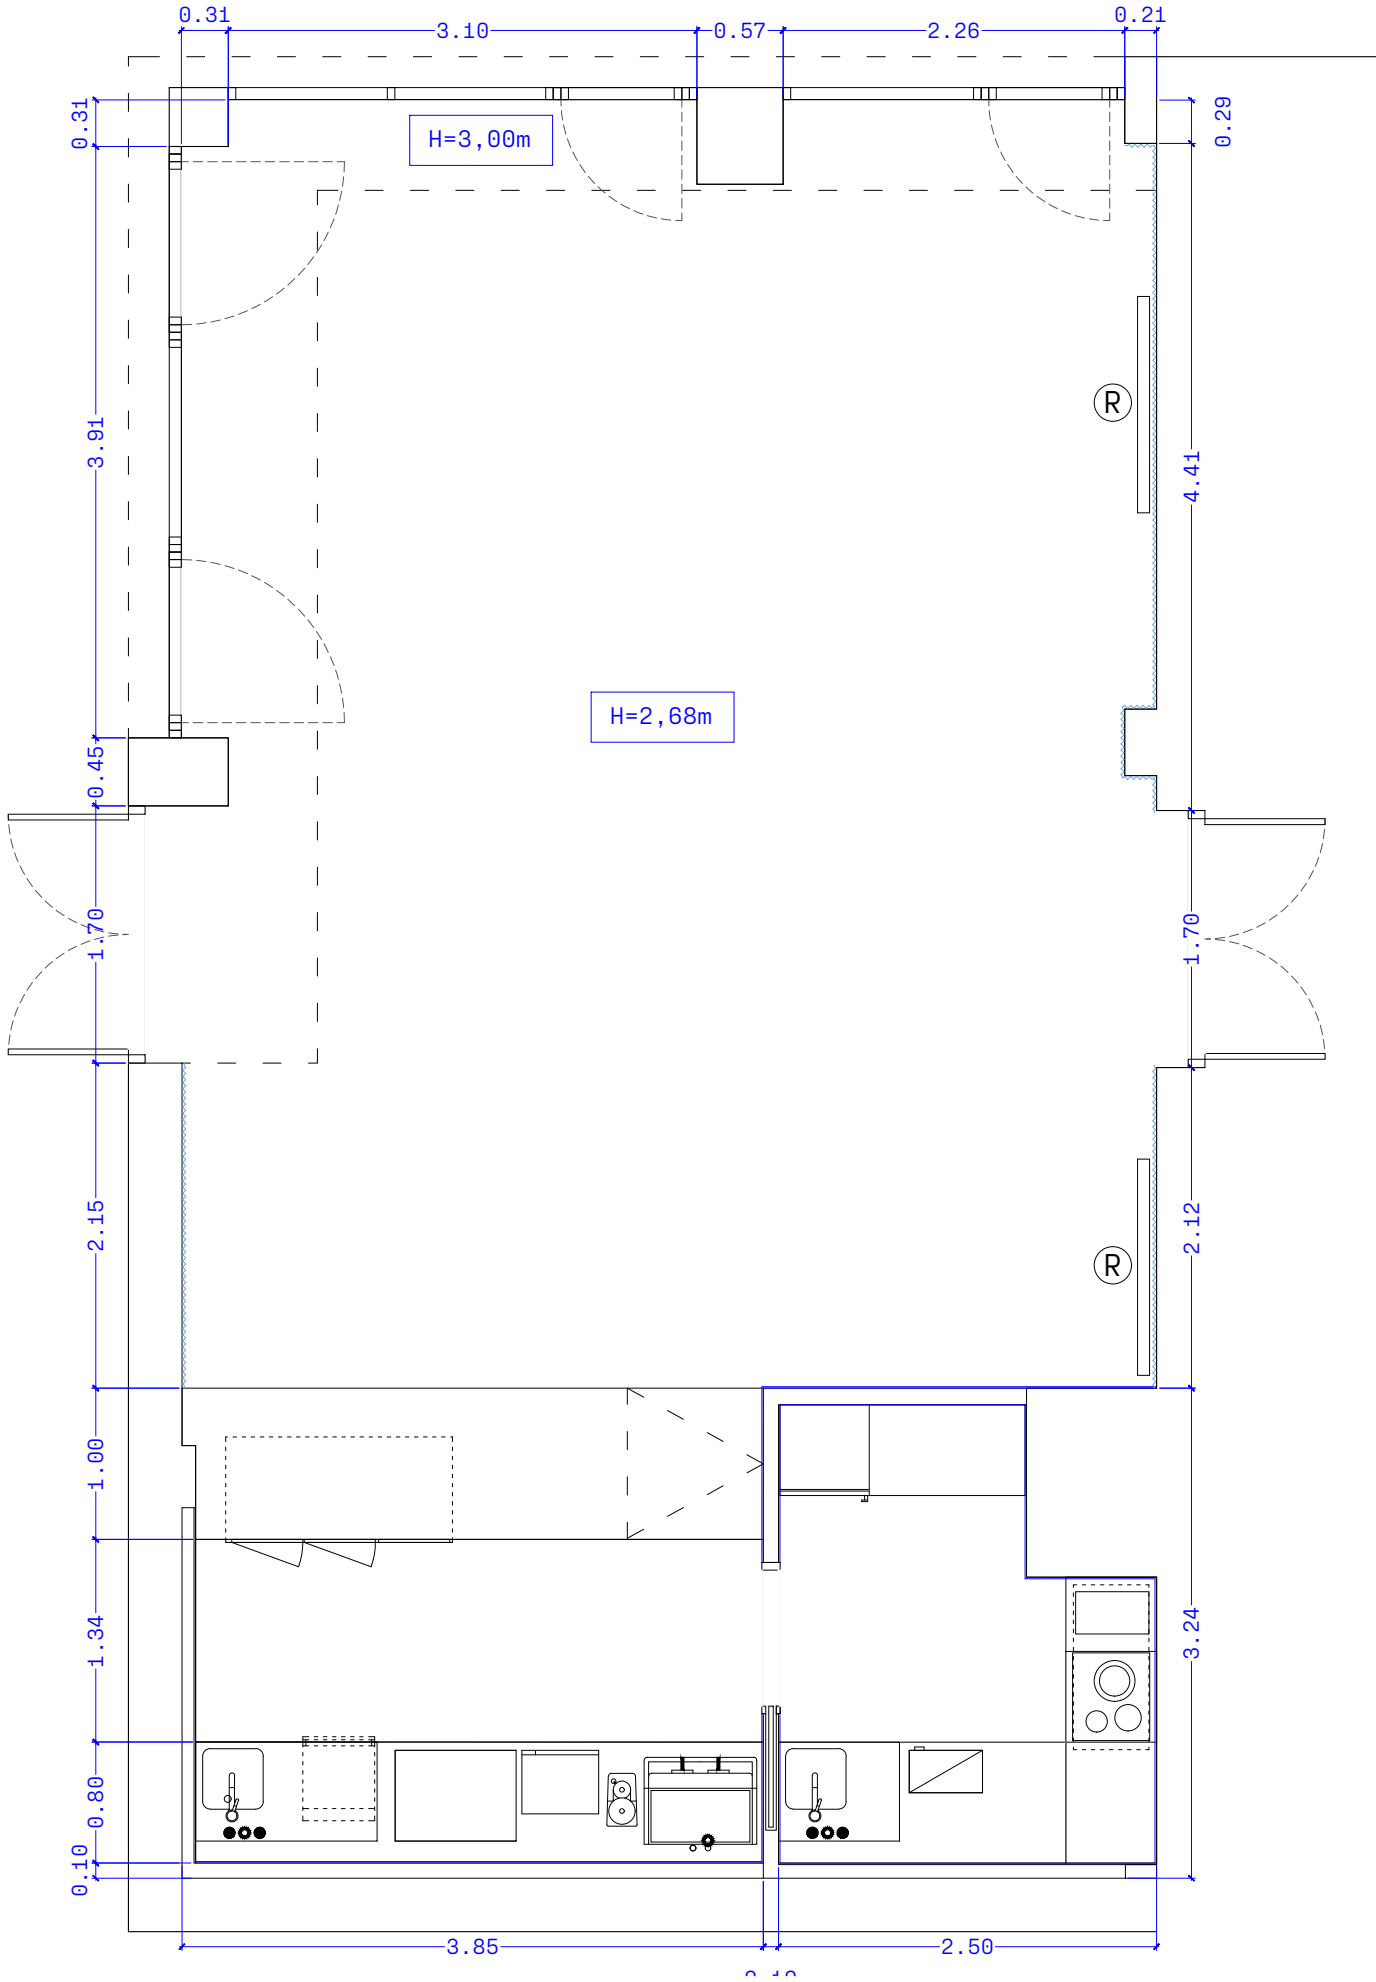

PLANTA TECHOS

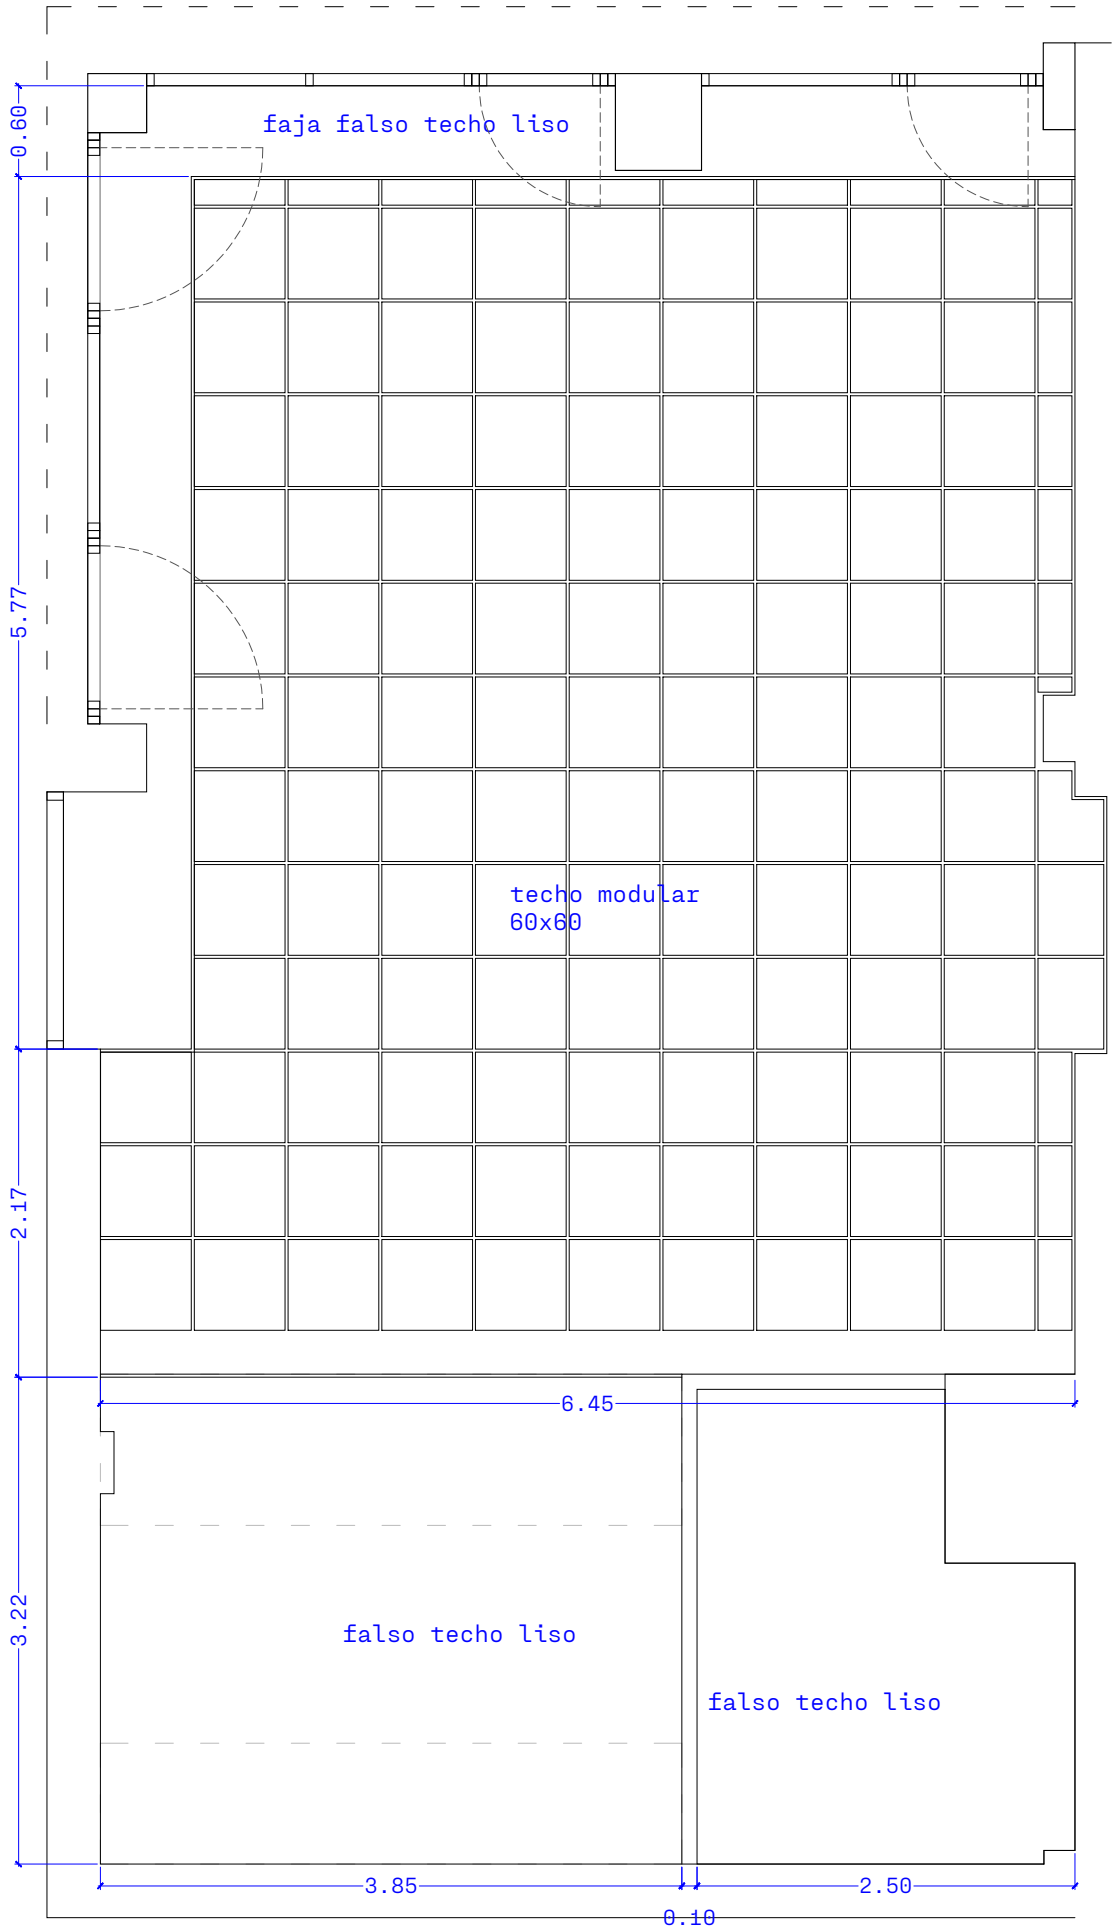

PROYECTO
ADECUACIÓN DE ZONA SOCIAL EN CAMPO
DE FÚTBOL JUAN CARLOS UNZÚE DE
ORKOIEN
EMPLAZAMIENTO
CALLE Kupueta 1 Bis.
ORKOIEN
PROMOTOR
AYUNTAMIENTO DE ORKOIEN

A03
TÍTULO
ARQUITECTURA
PLANTA COTAS

ESCALA
1:25 DIN-A1 1:50 DIN-A3

FECHA
2026-06

DIBUJO
EI


EXPEDIENTE
2609

NOMBRE DEL ARCHIVO
2609_X-PLANTA_rev01.dwg

REVISIÓN
00

ARQUITECTURA
ENRIQUE IRISO
MARTA ÁVILA
FILO ARQUITECTOS

El presente documento es copia del original del que es autor
FILO arquitectos SLP. Su utilización, así como cualquier
reproducción o cesión, requiere la previa autorización expresa
de su autor.

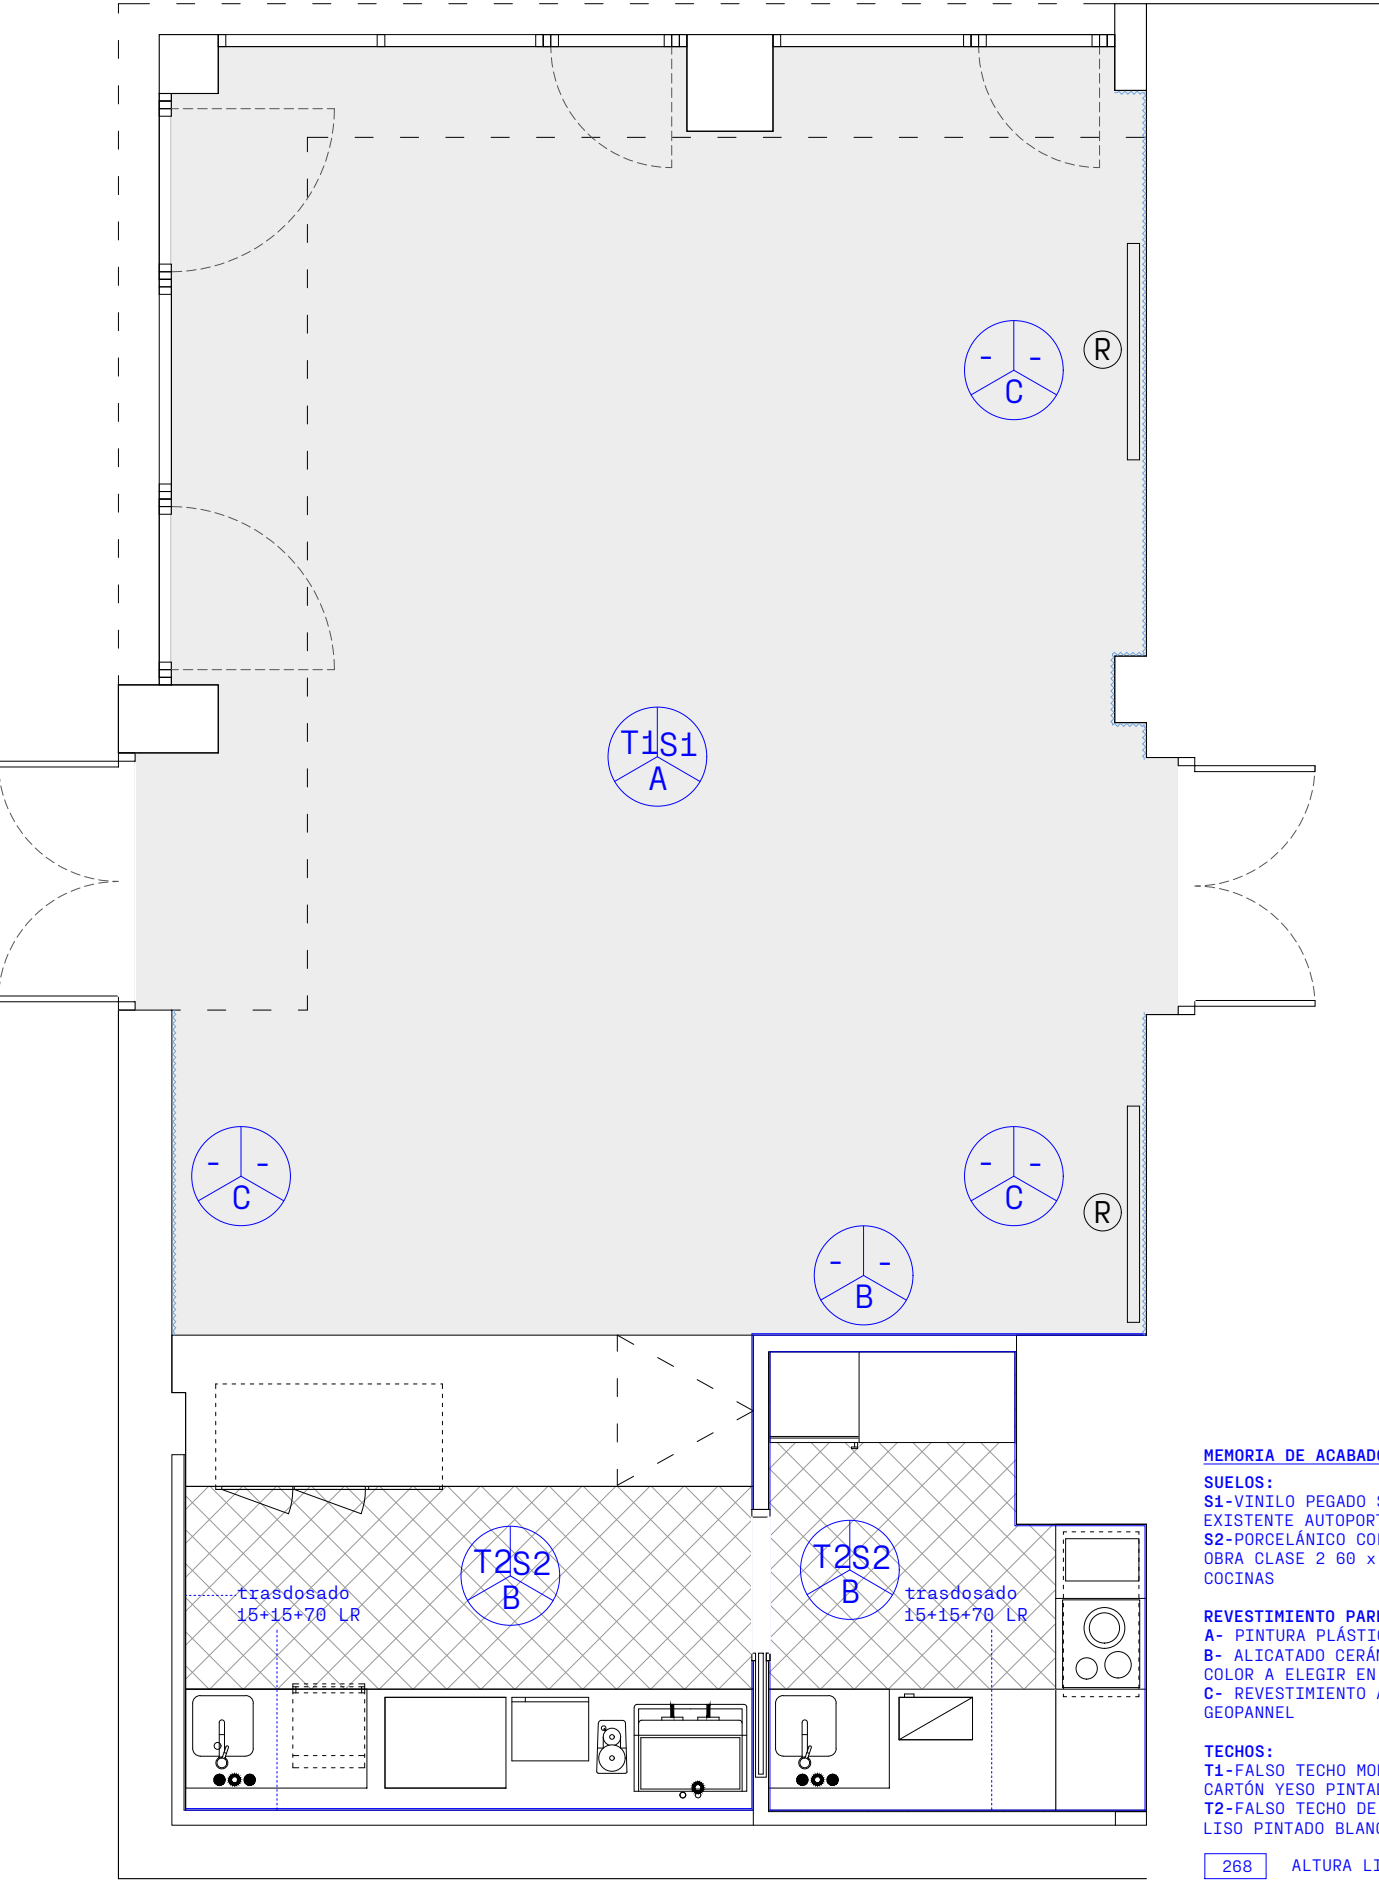


MEMORIA DE ACABADOS

SUELOS:
S1-VINILO PEGADO SOBRE SUELO
EXISTENTE AUTOPORTANTE
S2-PORCELÁNICO COLOR A ELEGIR EN
OBRA CLASE 2 60 x 60cm - BAÑO -
COCINAS

REVESTIMIENTO PAREDES:
A- PINTURA PLÁSTICA LISA BLANCA
B- ALICATADO CERÁMICO 20x20 cm
COLOR A ELEGIR EN OBRA
C- REVESTIMIENTO ACÚSTICO
GEOPANNEL

TECHOS:
T1-FALSO TECHO MODULAR 60x60 DE
CARTÓN YESO PINTADO BLANCO
T2-FALSO TECHO DE CARTÓN YESO
LISO PINTADO BLANCO

268 ALTURA LIBRE GENERAL

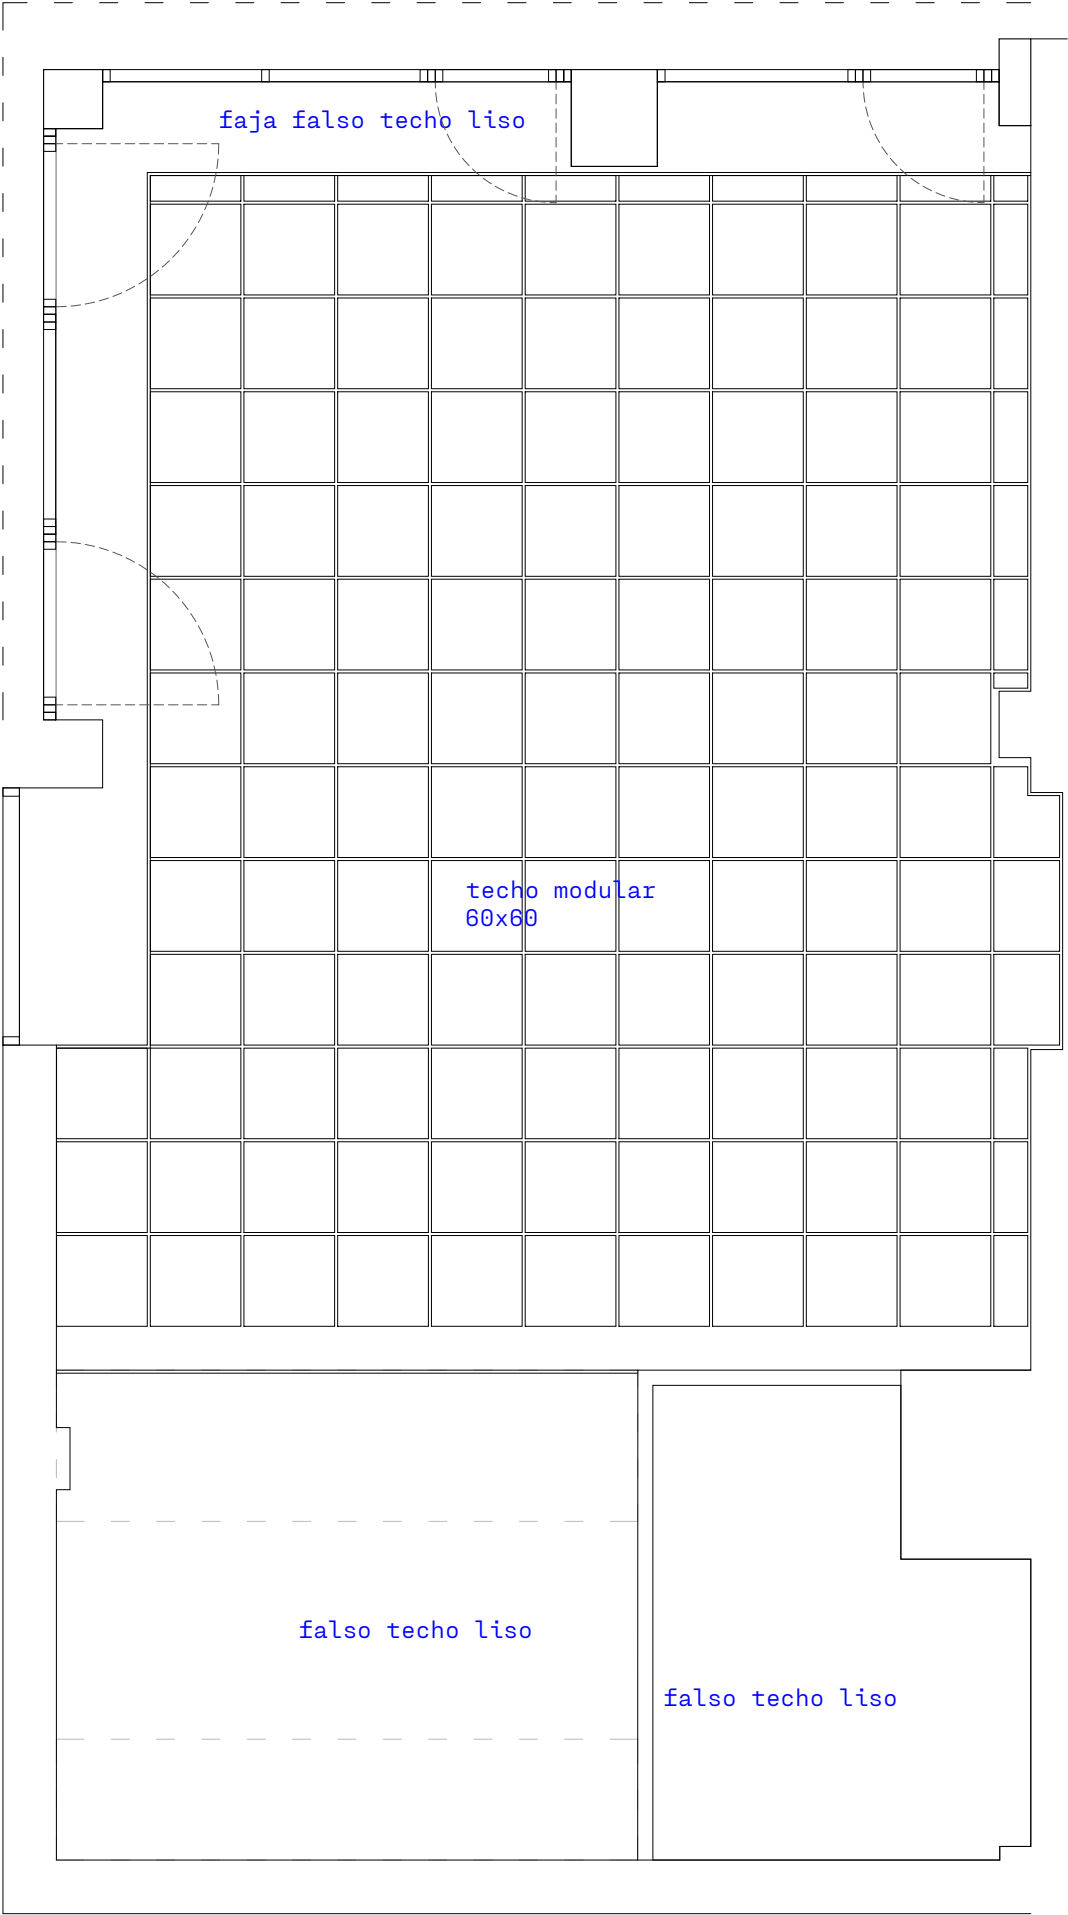

PROYECTO
ADECUACIÓN DE ZONA SOCIAL EN CAMPO
DE FÚTBOL JUAN CARLOS UNZÚE DE
ORKOIEN
EMPLAZAMIENTO
CALLE Kupueta 1 Bis.
ORKOIEN
PROMOTOR
AYUNTAMIENTO DE ORKOIEN

A04
TÍTULO
ARQUITECTURA
PLANTA ACABADOS

ESCALA
1:25 DIN-A1 1:50 DIN-A3

FECHA
2026-06

DIBUJO
EI


EXPEDIENTE
2609

NOMBRE DEL ARCHIVO
2609_X-PLANTA_rev01.dwg

REVISIÓN
00

ARQUITECTURA
ENRIQUE IRISO
MARTA ÁVILA
FILO ARQUITECTOS

El presente documento es copia del original del que es autor
FILO arquitectos SLP. Su utilización, así como cualquier
reproducción o cesión, requerirá la previa autorización expresa
de su autor.

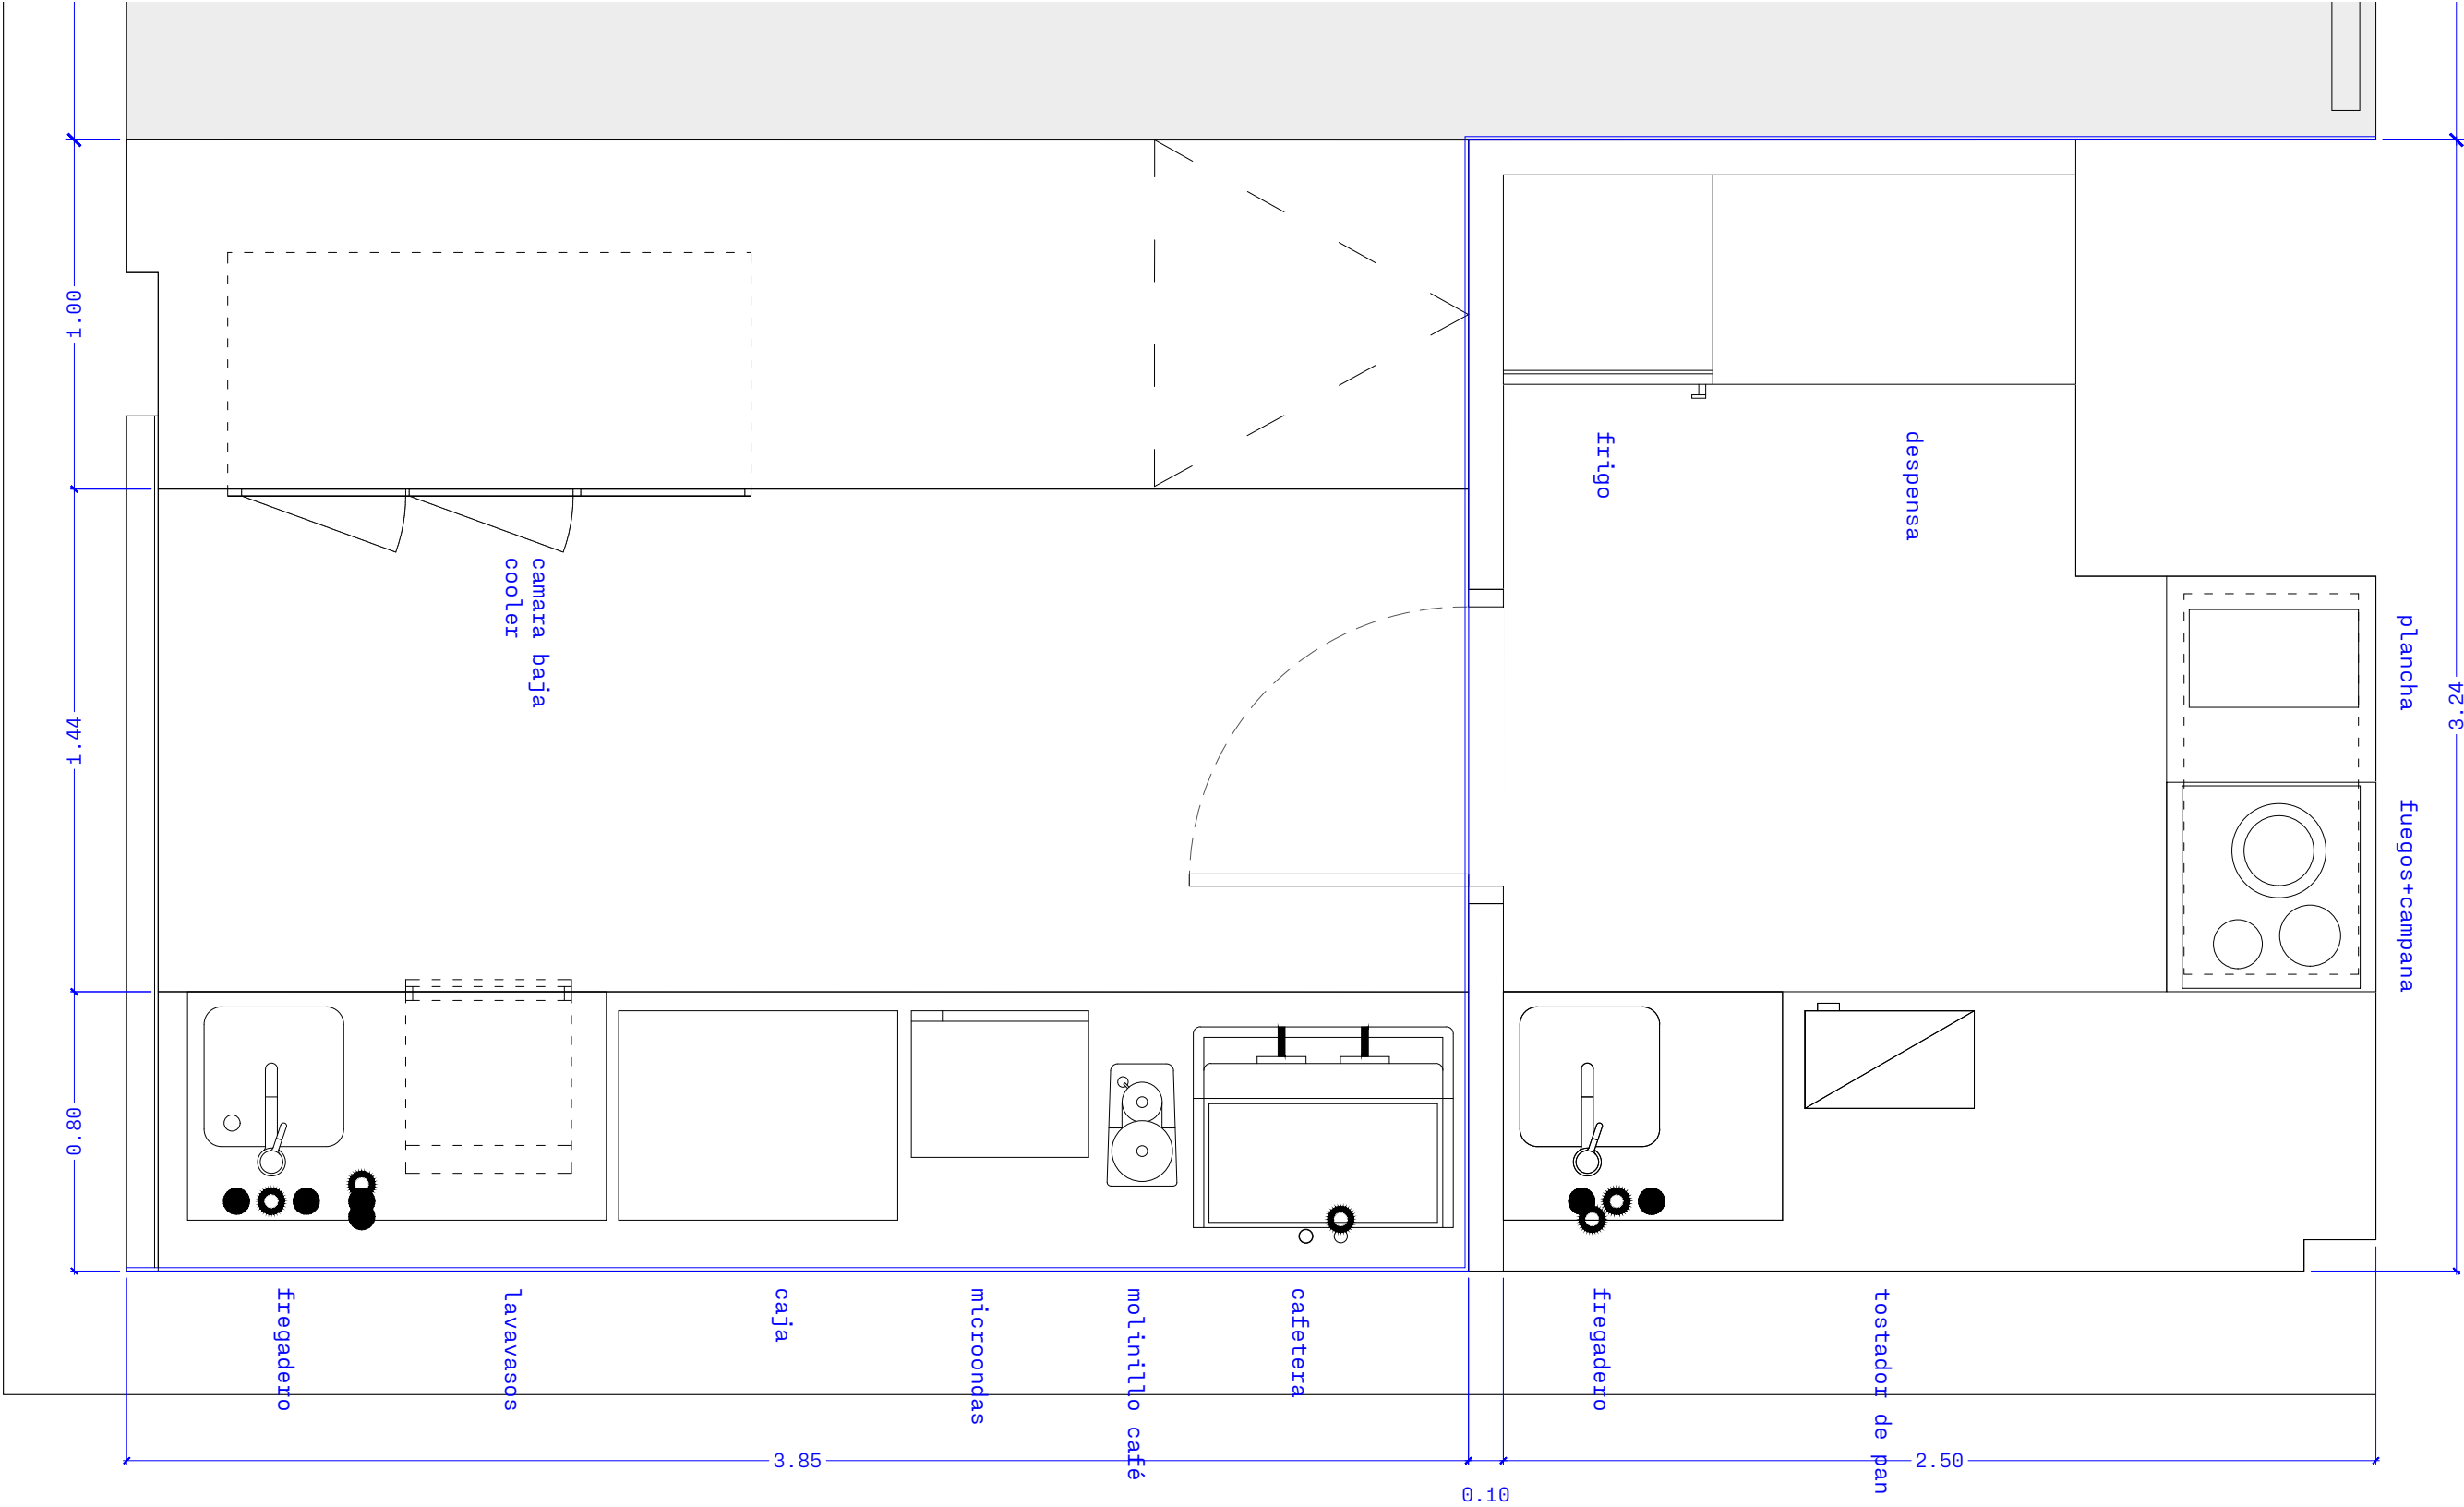

PROYECTO
ADECUACIÓN DE ZONA SOCIAL EN CAMPO
DE FÚTBOL JUAN CARLOS UNZÚE DE
ORKOIEIN
EMPLAZAMIENTO
CALLE Kupueta 1 Bis.
ORKOIEIN
PROMOTOR
AYUNTAMIENTO DE ORKOIEIN

A05
TÍTULO
ARQUITECTURA
PLANTA COCINA

ESCALA
1:10 DIN-A1 1:20 DIN-A3

FECHA
2026-06

DIBUJO
EI


EXPEDIENTE
2609

NOMBRE DEL ARCHIVO
2609_X-PLANTA_rev01.dwg

REVISIÓN
00

ARQUITECTURA
ENRIQUE IRISO
MARTA ÁVILA
FILO ARQUITECTOS

El presente documento es copia del original del que es autor
FILO arquitectos SLP. Su utilización, así como cualquier
reproducción o cesión, requerirá la previa autorización expresa
de su autor.

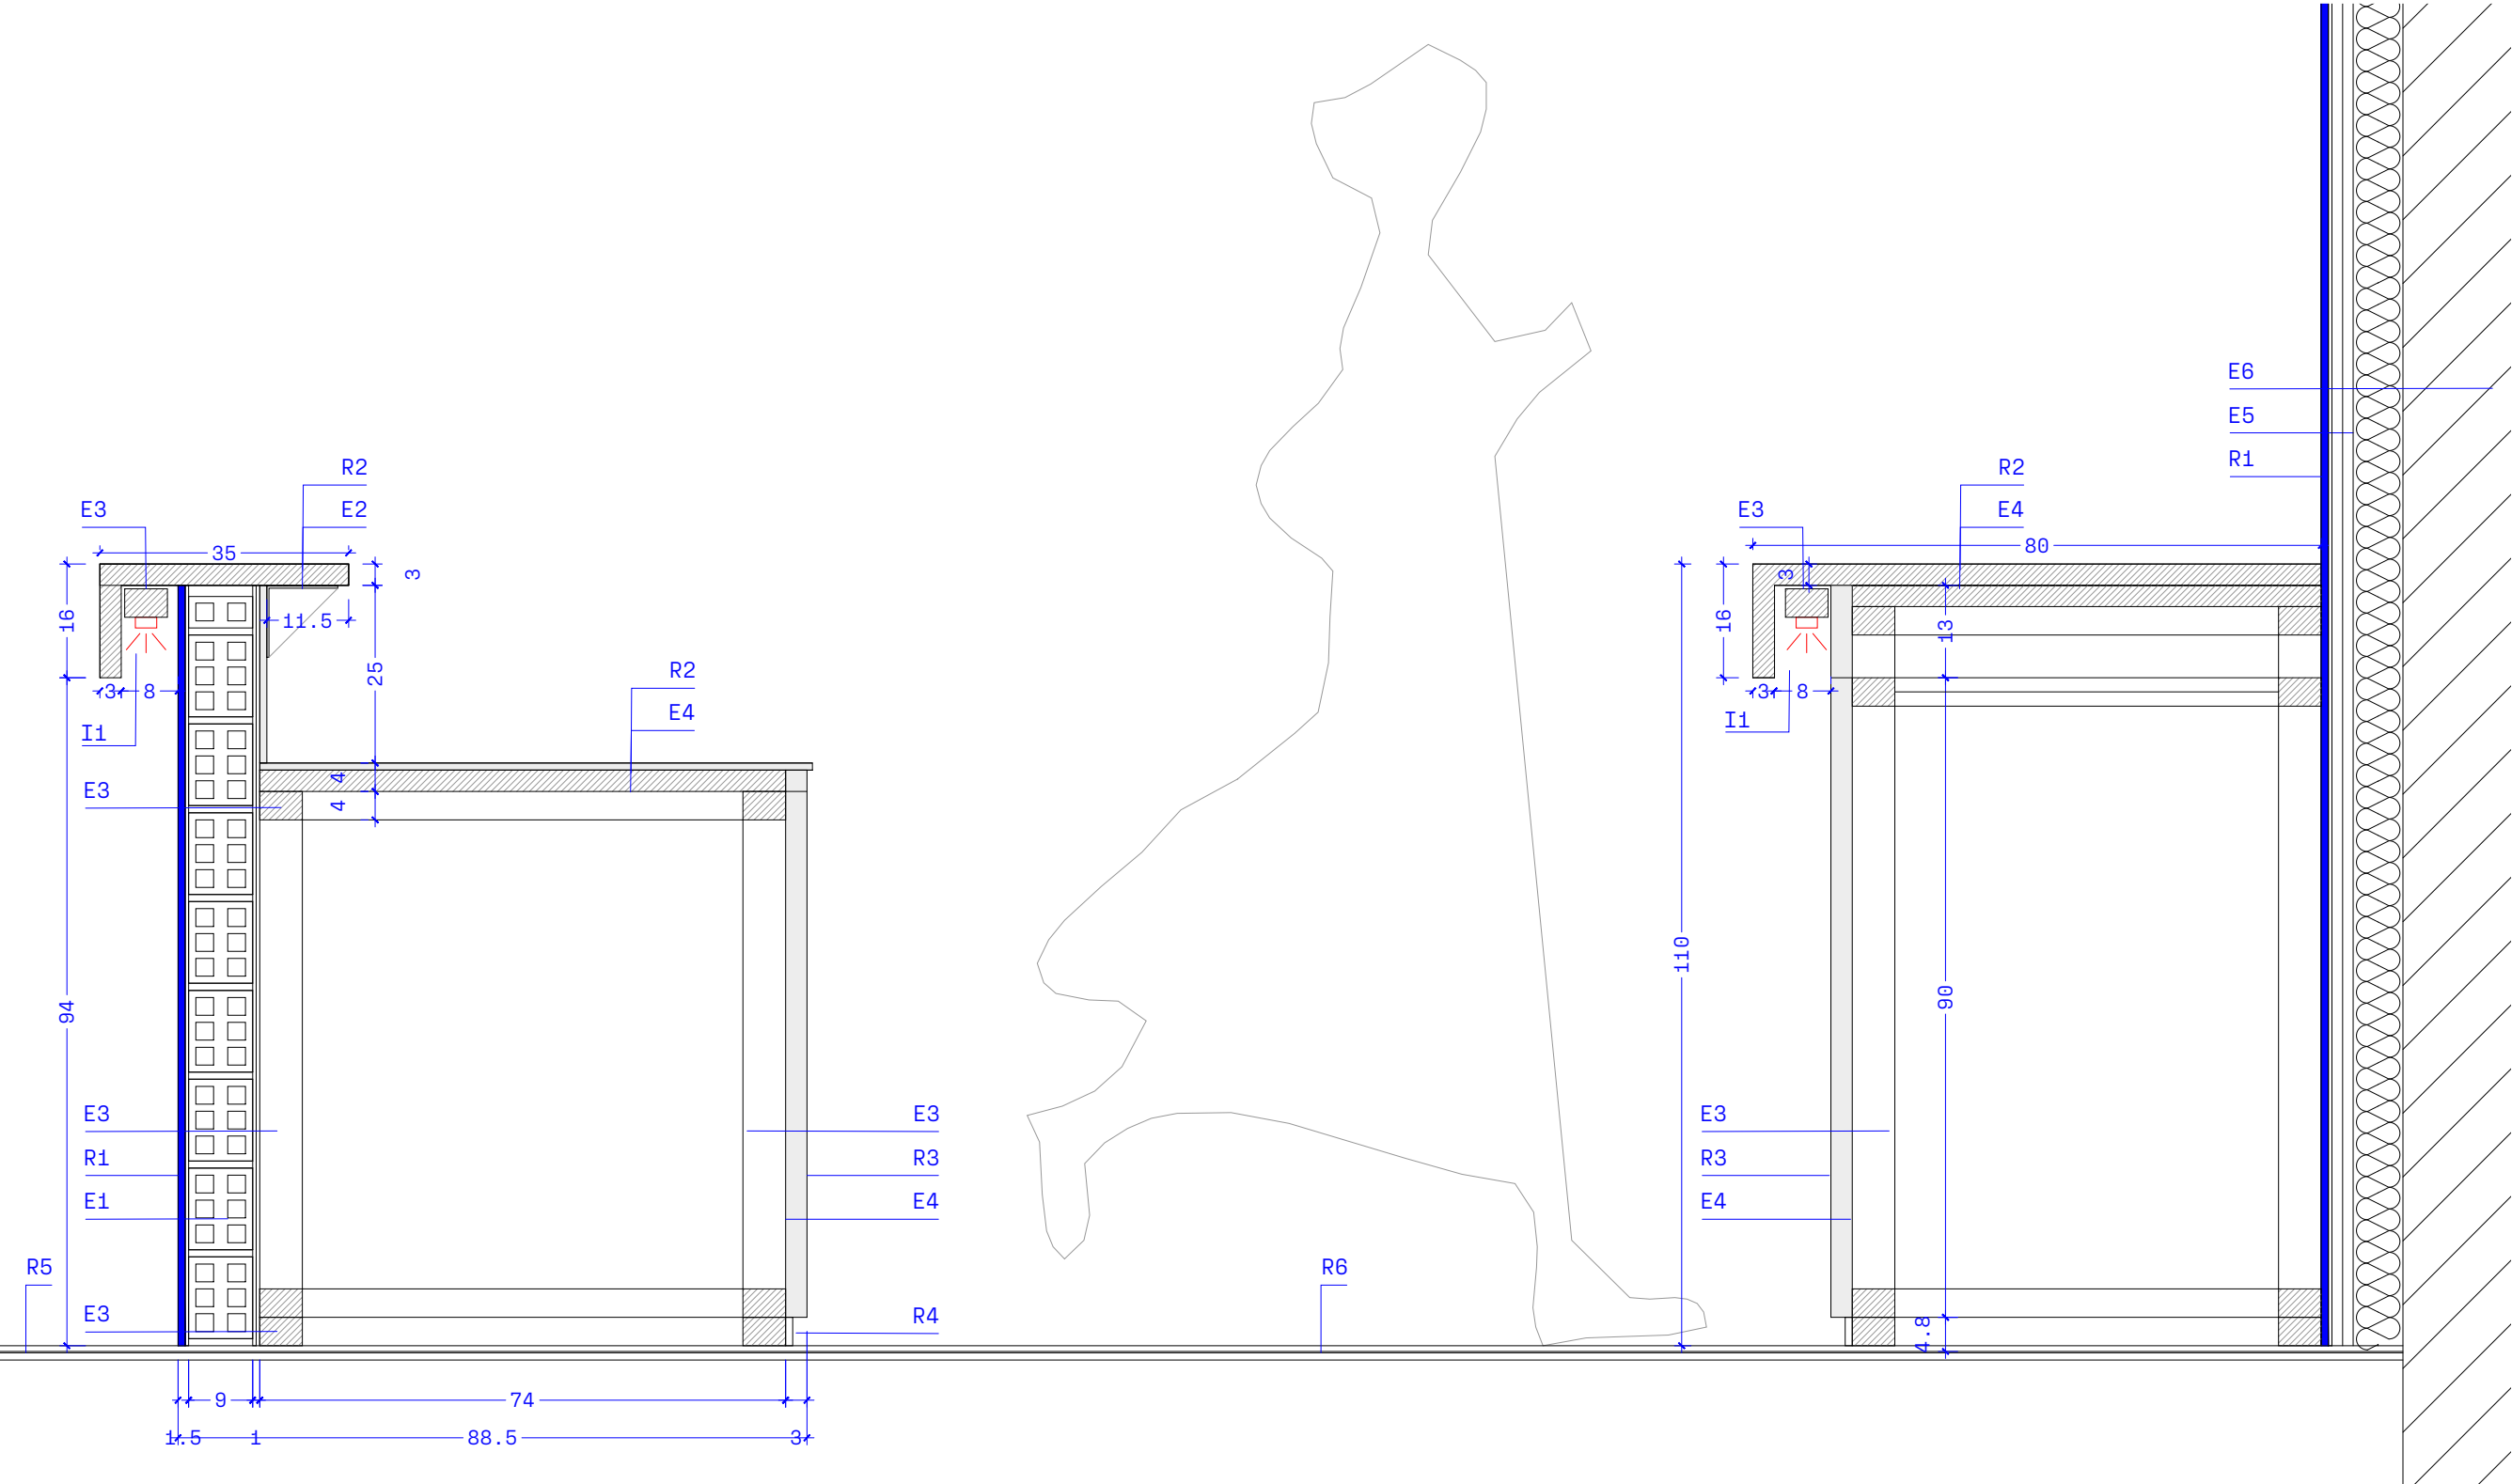

LEYENDA DETALLES CONSTRUCTIVOS

- E ESTRUCTURA
- E1 MURETE DE MEDIA ASTA DE LADRILLO HUECO DOBLE
- E2 PERFIL 30.30.3 DE ACERO LACADO EN COLOR A ELEGIR EN OBRA
- E3 TACO DE PINO 70X50 BARNIZADO
- E4 TABLERO DM HIDRÓFUGO PARA MUEBLES e=15mm
- E5 TRASDOSADO CARTÓN YESO 15+15+70 CON AT MW
- E6 FACHADA EXISTENTE

- R REVESTIMIENTOS
- R1 ALICATADO CERÁMICO 20X20 COLOR A ELEGIR EN OBRA
- R2 TABLERO HPL COLOR A ELEGIR EN OBRA e=8mm
- R3 TABLERO DM LACADO COLOR A ELEGIR EN OBRA e=30mm
- R4 RODAPIÉ DM LACADO COLOR A ELEGIR EN OBRA e=20mm
- R5 SUELO VINÍLICO EN ROLLO SEG. PROYECTO e=8mm
- R6 SUELO PORCELÁNICO 60X60cm COLOR A ELEGIR EN OBRA

- I INSTALACIONES
- I1 TIRA DE LED DE SUPERFICIE FIJADA A ESTRUCTURA SEG. PLANOS DE INSTALACIONES

PROYECTO
ADECUACIÓN DE ZONA SOCIAL EN CAMPO
DE FÚTBOL JUAN CARLOS UNZUÉ DE
ORKOEN
EMPLAZAMIENTO
CALLE Kupueta 1 Bis.
ORKOEN
PROMOTOR
AYUNTAMIENTO DE ORKOEN

DC01

TÍTULO
DETALLES CONSTRUCTIVOS
BARRA COCINA

ESCALA
1:10 DIN-A1 1:20 DIN-A3

FECHA
2026-06

DIBUJO
EI


EXPEDIENTE
2609

NOMBRE DEL ARCHIVO
2609_DCONS.dwg


REVISIÓN
00

ARQUITECTURA
ENRIQUE IRISO
MARTA ÁVILA
FILO ARQUITECTOS

El presente documento es copia del original del que es autor
FILO arquitectos SLP. Su utilización, así como cualquier
reproducción o cesión, requerirá la previa autorización expresa
de su autor.

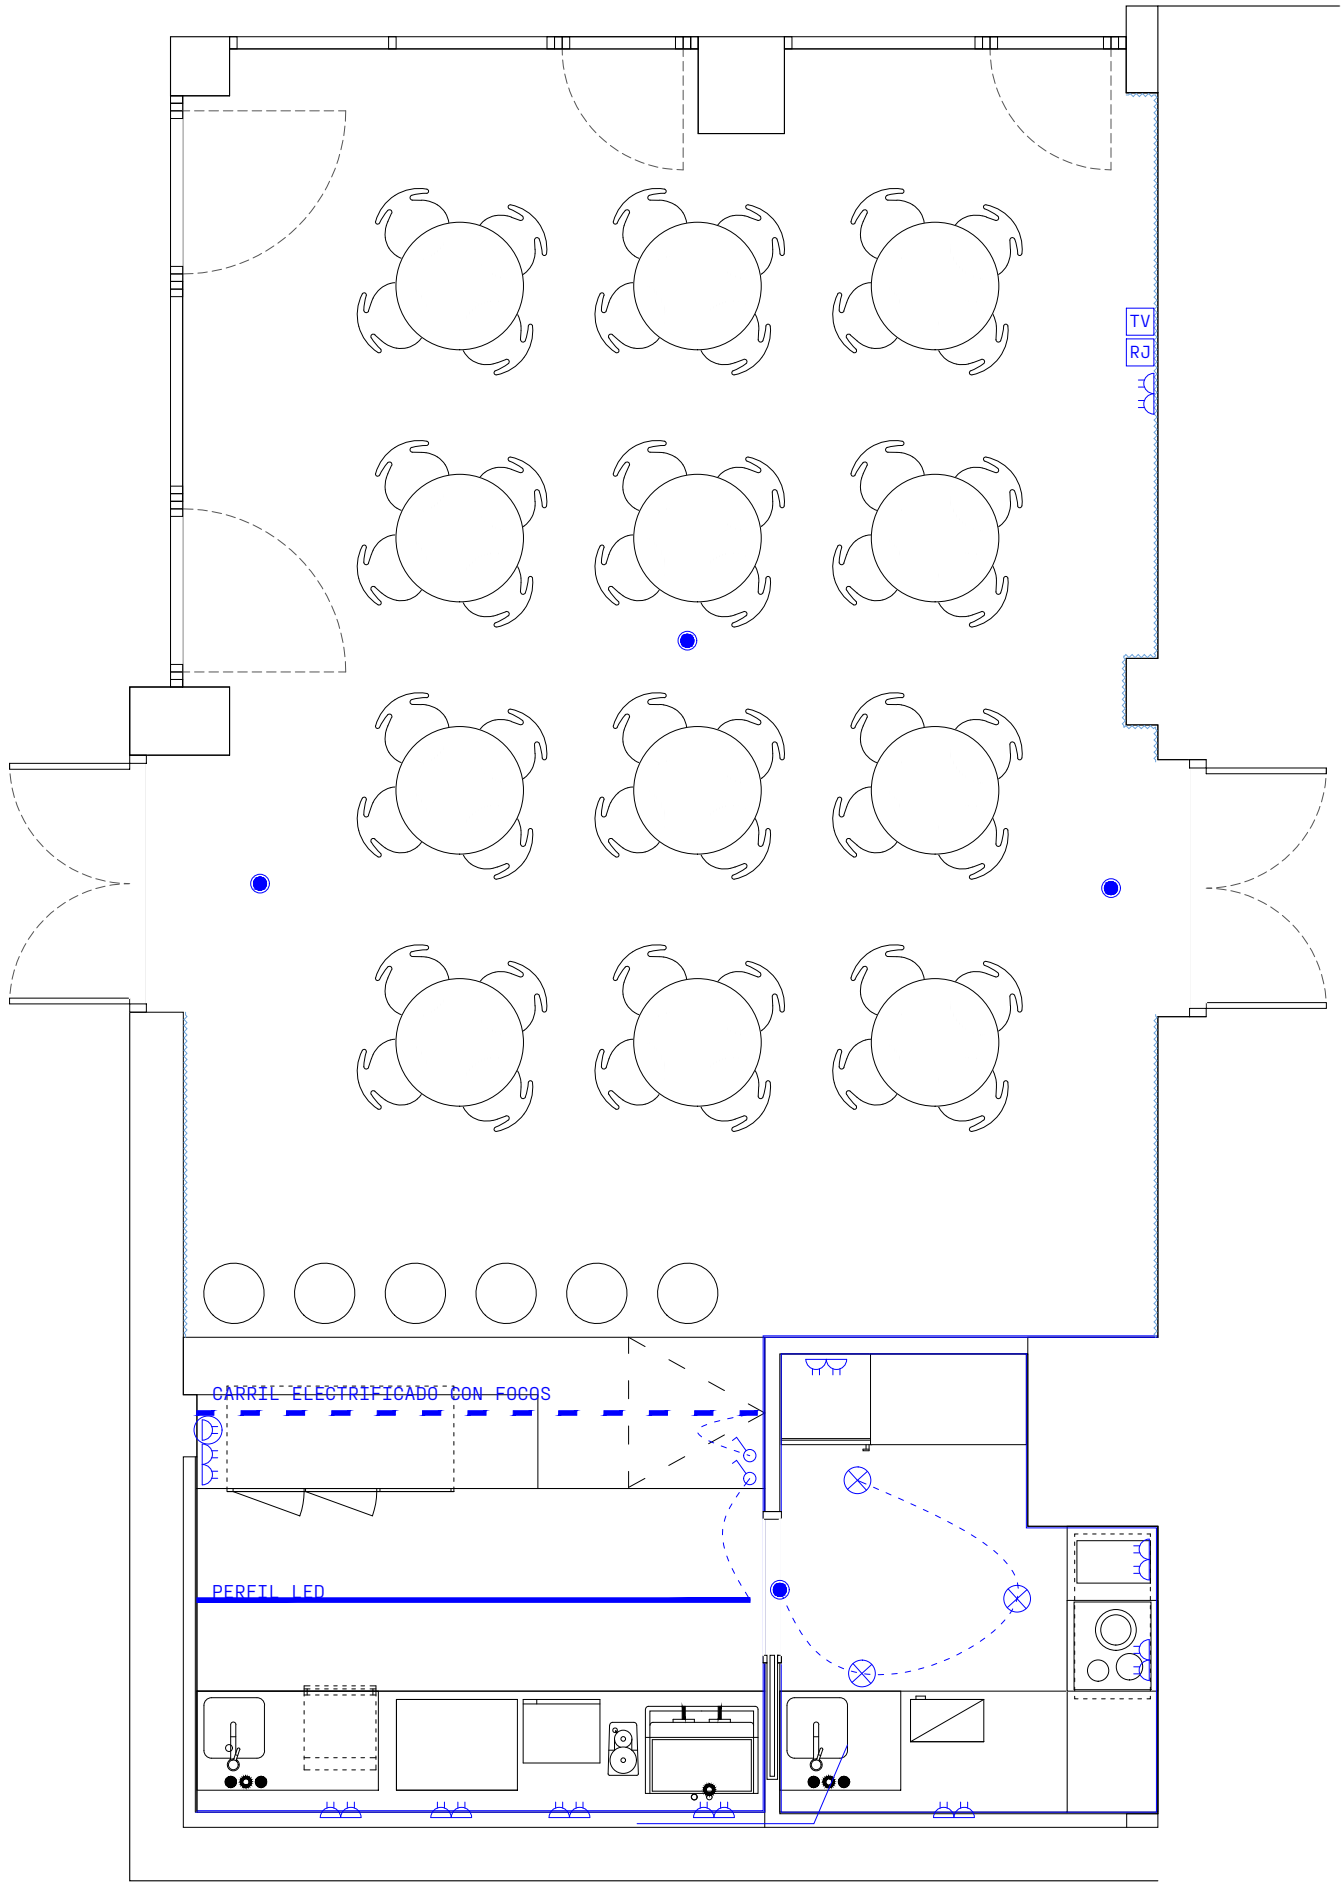

LEYENDA DE ELECTRICIDAD	
	CUADRO GENERAL DE DISTRIBUCION
	TERMOSTATO GENERAL
	INTERRUPTOR UNIPOLAR
	SENSOR PRESENCIA
	BASE DE ENCHUFE TOMAS DE CORRIENTE
	BASE DE ENCHUFE EN SUPERFICIE EXTERIOR
	REGISTRO DE TELECOMUNICACIONES
	PUNTO DE LUZ: DOWNLIGHTS
	PUNTO DE LUZ: PANTALLAS 60X60
	LUMINARIA TIRA LED CON PERFIL
	PERFIL ELECTRIFICADO CON FOCOS
	PUNTO TV
	PUNTO RJ - INTERNET TELECO
ALTURAS DE MECANISMOS (por regla general)	
TIPO DE MECANISMO	ALTURAS
INTERRUPTORES, COMUTADORES	1,1m
BASES DE ENCHUFE	0,25m
TERMOSTATO	1,6m

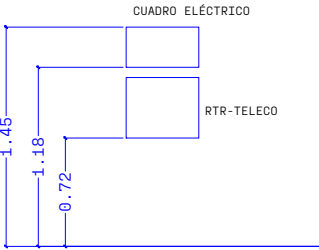

PROYECTO
ADECUACIÓN DE ZONA SOCIAL EN CAMPO
DE FÚTBOL JUAN CARLOS UNZÚE DE
ORKOIEN
EMPLAZAMIENTO
CALLE Kupueta 1 Bis.
ORKOIEN
PROMOTOR
AYUNTAMIENTO DE ORKOIEN

IE01
TÍTULO
INSTALACIONES
PLANTA ILUMINACIÓN

ESCALA
1:50 DIN-A1 1:25 DIN-A3

FECHA
2026-06

DIBUJO
EI

EXPEDIENTE
2609


NOMBRE DEL ARCHIVO
2609_INST.dwg

REVISIÓN
00

ARQUITECTURA
ENRIQUE IRISO
MARTA ÁVILA
FILO ARQUITECTOS

El presente documento es copia del original del que es autor
FILO arquitectos SLP. Su utilización, así como cualquier
reproducción o cesión, requerirá la previa autorización expresa
de su autor.

SUBCUADRO ELÉCTRICO - ESQUEMA UNIFILAR

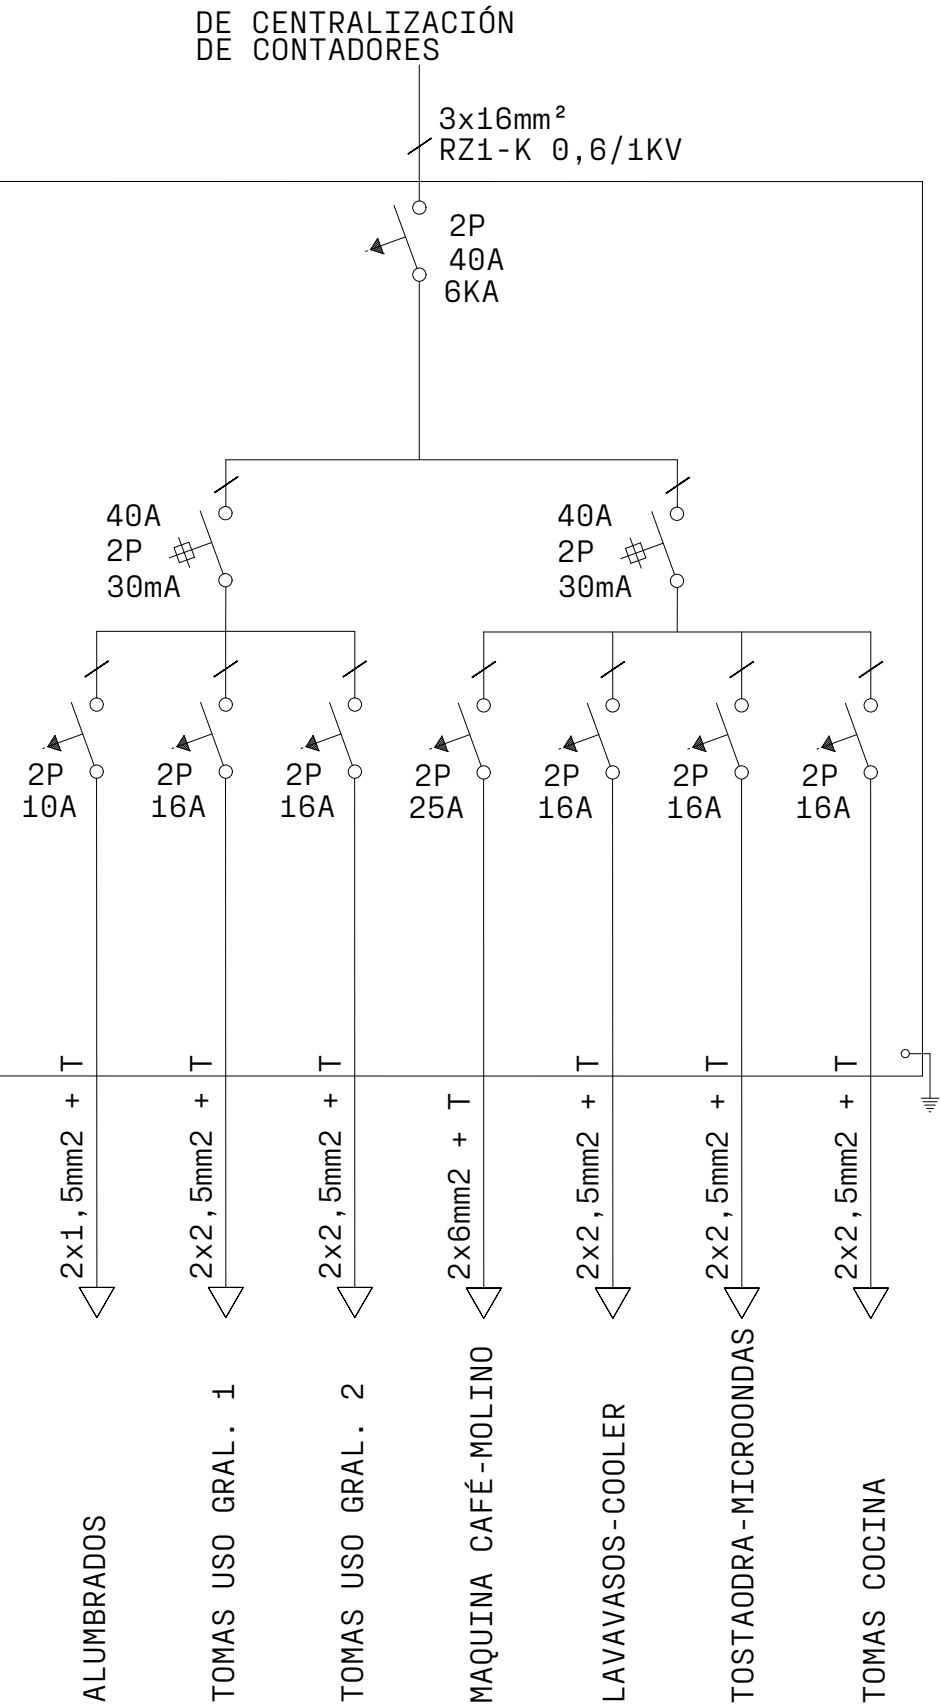

PROYECTO
ADECUACIÓN DE ZONA SOCIAL EN CAMPO
DE FÚTBOL JUAN CARLOS UNZUÉ DE
ORKOIEIN

EMPLAZAMIENTO
CALLE Kupueta 1 Bis.
ORKOIEIN

PROMOTOR
AYUNTAMIENTO DE ORKOIEIN

IE02

TÍTULO
INSTALACIONES
ESQUEMA UNIFILAR

ESCALA
--- DIN-A1 --- DIN-A3

FECHA
2026-06

DIBUJO
EI


EXPEDIENTE
2609

NOMBRE DEL ARCHIVO
2609_INST.dwg

REVISIÓN
00

ARQUITECTURA
ENRIQUE IRISO
MARTA ÁVILA
FILO ARQUITECTOS

El presente documento es copia del original del que es autor
FILO arquitectos SLP. Su utilización, así como cualquier
reproducción o cesión, requerirá la previa autorización expresa
de su autor.

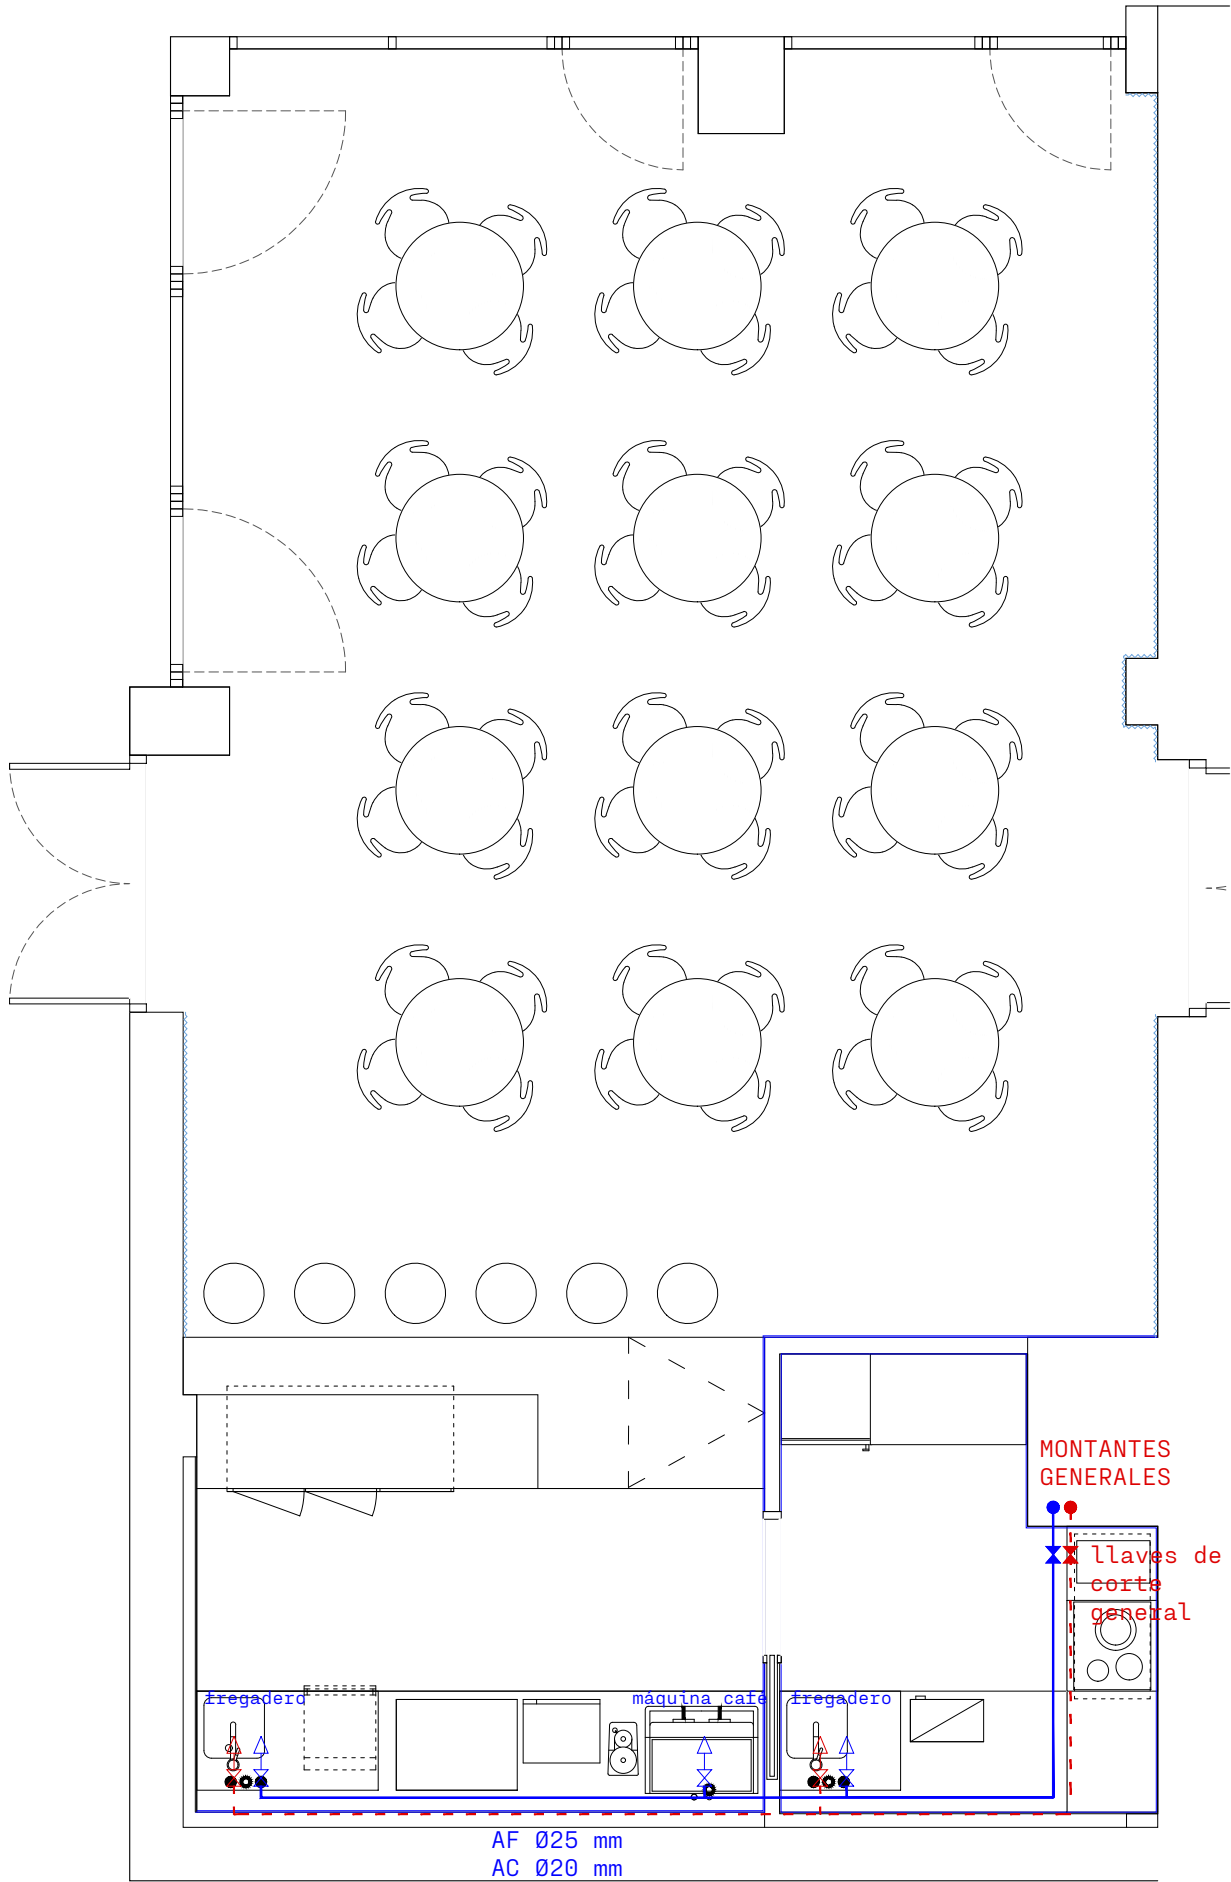

LEYENDA DE FONTANERIA	
	VÁLVULA DE CORTE
	ACOMETIDA APARATO SANITARIO
	MONTANTE DE AGUA FRÍA
	MONTANTE DE AGUA CALIENTE
	TUBERÍA DE AGUA FRÍA
	TUBERÍA DE AGUA CALIENTE

DIÁMETROS DE ACOMETIDAS APARATOS SANITARIOS	
APARATO SANITARIO	DIAMETRO TUBERIA
LAVABO	16mm
BIDET	16mm
DUCHA	16mm
BAÑERA	20mm
INODORO	16mm
FREGADERO	16mm
LAVADORA	20mm
LAVAPLATOS	20mm

INSTALACIÓN

- LA INSTALACIÓN SE EJECUTARÁ SIGUIENDO LAS INDICACIONES DEL FABRICANTE DE LA TUBERÍA.

TUBERÍAS

- EL MATERIAL DE LAS TUBERÍAS SERÁ EL DESCRITO EN PRESUPUESTO

AISLAMIENTO

- EL AISLAMIENTO DE LAS CONDUCCIONES TANTO EN LA IDA COMO EN EL RETORNO, SE DIMENSIONARÁ DE ACUERDO A LO INDICADO EN EL REGLAMENTO DE INSTALACIONES TÉRMICAS EN LOS EDIFICIOS (RITE) Y SUS INSTRUCCIONES TÉCNICAS COMPLEMENTARIAS.

PRUEBAS

- LA INSTALACIÓN SE SOMETERÁ A PRUEBAS DE ESTANQUEIDAD Y RESISTENCIA MECÁNICA SEGUN LAS INDICACIONES DE LA DIRECCIÓN TÉCNICA Y CÓDIGO TÉCNICO DE LA EDIFICACIÓN.

PROYECTO
ADECUACIÓN DE ZONA SOCIAL EN CAMPO DE FÚTBOL JUAN CARLOS UNZUÉ DE ORKOIEN

EMPLAZAMIENTO
CALLE Kupueta 1 Bis.
ORKOIEN

PROMOTOR
AYUNTAMIENTO DE ORKOIEN

IF01

TÍTULO
INSTALACIONES
PLANTA ILUMINACIÓN

ESCALA
1:50 DIN-A1 1:25 DIN-A3

FECHA
2026-06

DIBUJO
EI

EXPEDIENTE
2609


NOMBRE DEL ARCHIVO
2609_INST.dwg

REVISIÓN
00

ARQUITECTURA
ENRIQUE IRISO
MARTA ÁVILA
FILO ARQUITECTOS

Enrique Iriso
Marta Ávila

El presente documento es copia del original del que es autor FILO arquitectos SLP. Su utilización, así como cualquier reproducción o cesión, requerirá la previa autorización expresa de su autor.

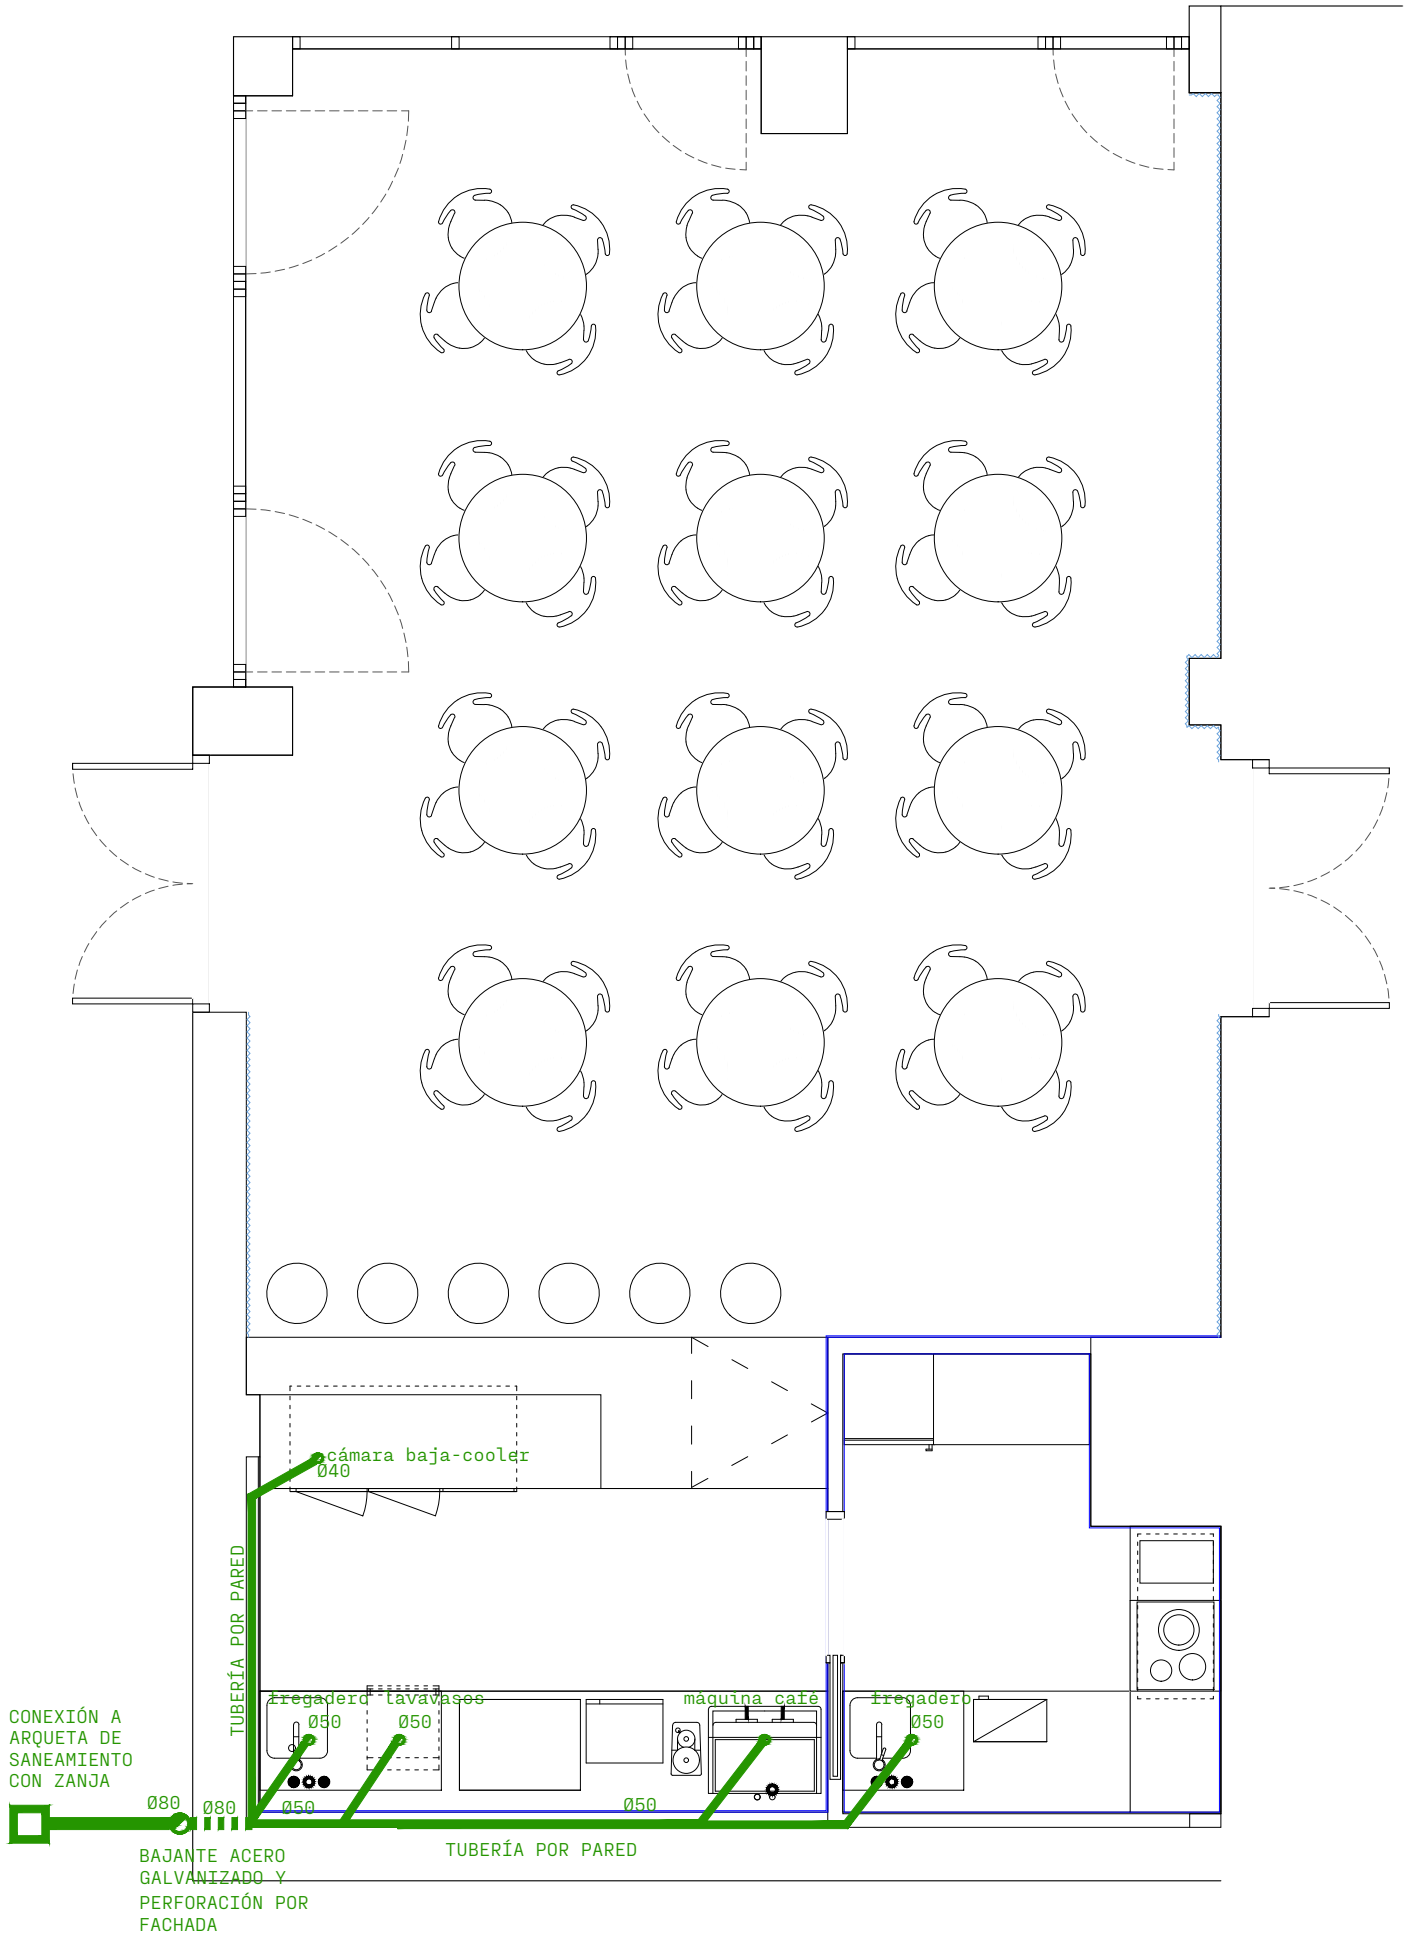

LEYENDA DE SANEAMIENTO	
	BAJANTE R1 DE SANEAMIENTO AGUAS RESIDUALES
	TUBERIA DE SANEAMIENTO EMPOTRADO AGUAS RESIDUALES EN FORJADO
	DESAGÜE CON SIFON INDIVIDUAL

DIÁMETROS DE EVACUACIÓN DE APARATOS SANITARIOS	
APARATO SANITARIO	Ø TUBERIA (mm)
LAVABO	40
BIDET	40
DUCHA	50
BAÑERA	50
INODORO	110
FREGADERO	50
LAVADORA	50
LAVAVAJILLAS	50

PROYECTO
ADECUACIÓN DE ZONA SOCIAL EN CAMPO DE FÚTBOL JUAN CARLOS UNZUÉ DE ORKOIEN
EMPLAZAMIENTO
CALLE Kupueta 1 Bis. ORKOIEN
PROMOTOR
AYUNTAMIENTO DE ORKOIEN

IS01
TÍTULO
INSTALACIONES
PLANTA SANEAMIENTO

ESCALA
1:50 DIN-A1 1:25 DIN-A3

FECHA
2026-06

DIBUJO
EI


EXPEDIENTE
2609

NOMBRE DEL ARCHIVO
2609_INST.dwg

REVISIÓN
00

ARQUITECTURA
ENRIQUE IRISO
MARTA ÁVILA
FILO ARQUITECTOS

El presente documento es copia del original del que es autor FILO arquitectos SLP. Su utilización, así como cualquier reproducción o cesión, requerirá la previa autorización expresa de su autor.

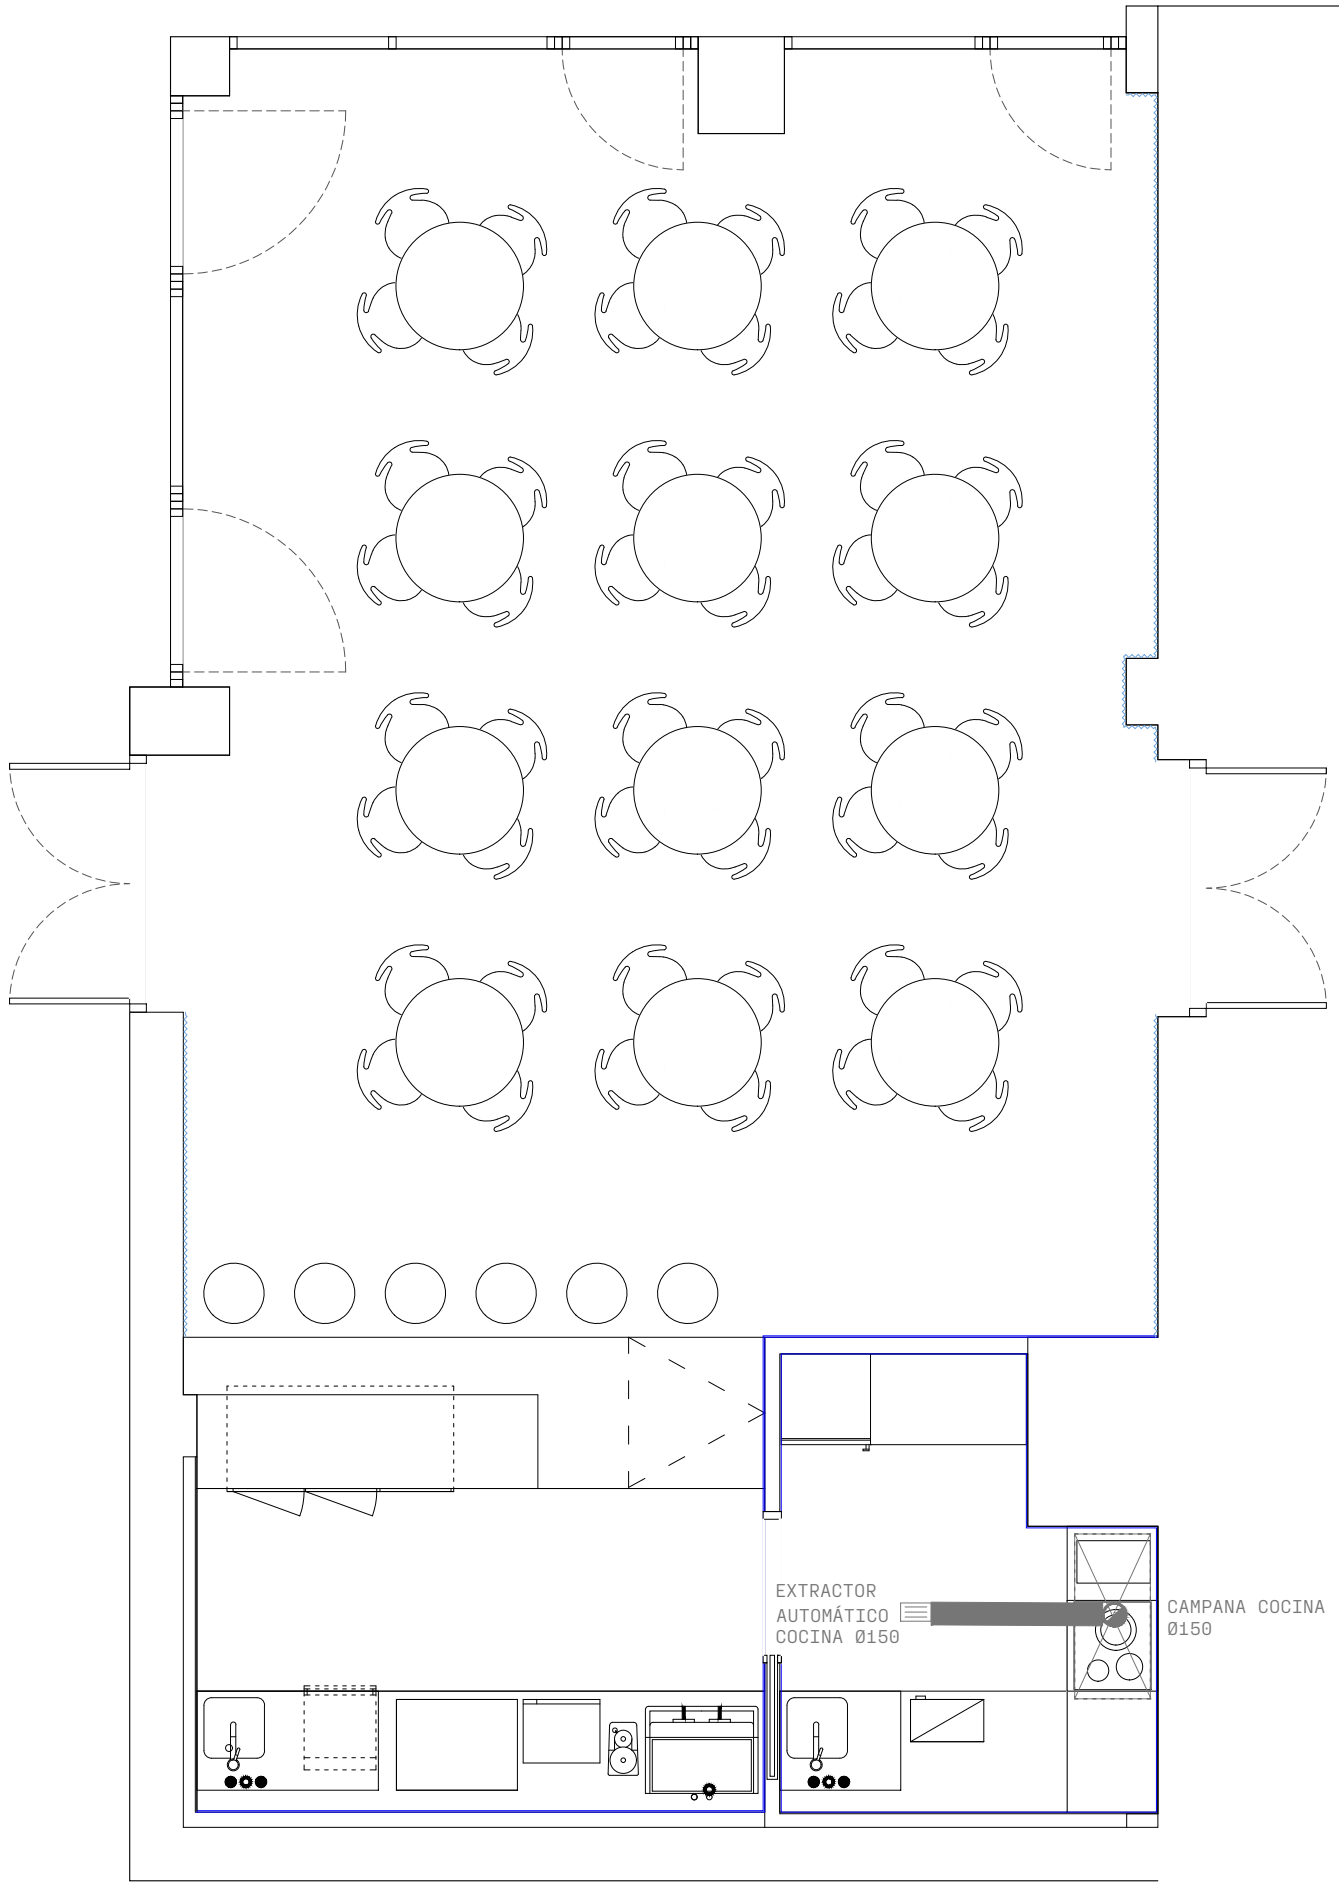

LEYENDA DE VENTILACION	
	CONDUCTO ADMISION/EXTRACCION
	REJILLA DE VENTILACIÓN N FALSO TECHO
	CONDUCTO DE EXTRACCION

PROYECTO
ADECUACIÓN DE ZONA SOCIAL EN CAMPO
DE FÚTBOL JUAN CARLOS UNZUÉ DE
ORKOIEN
EMPLAZAMIENTO
CALLE Kupueta 1 Bis.
ORKOIEN
PROMOTOR
AYUNTAMIENTO DE ORKOIEN

IV01

TÍTULO
INSTALACIONES
PLANTA VENTILACIÓN

ESCALA
1:50 DIN-A1 1:25 DIN-A3

FECHA
2026-06


DIBUJO
EI

EXPEDIENTE
2609

NOMBRE DEL ARCHIVO
2609_INST.dwg

REVISIÓN
00

ARQUITECTURA
ENRIQUE IRISO
MARTA ÁVILA
FILO ARQUITECTOS
El presente documento es copia del original del que es autor
FILO arquitectos SLP. Su utilización, así como cualquier
reproducción o cesión, requerirá la previa autorización expresa
de su autor.

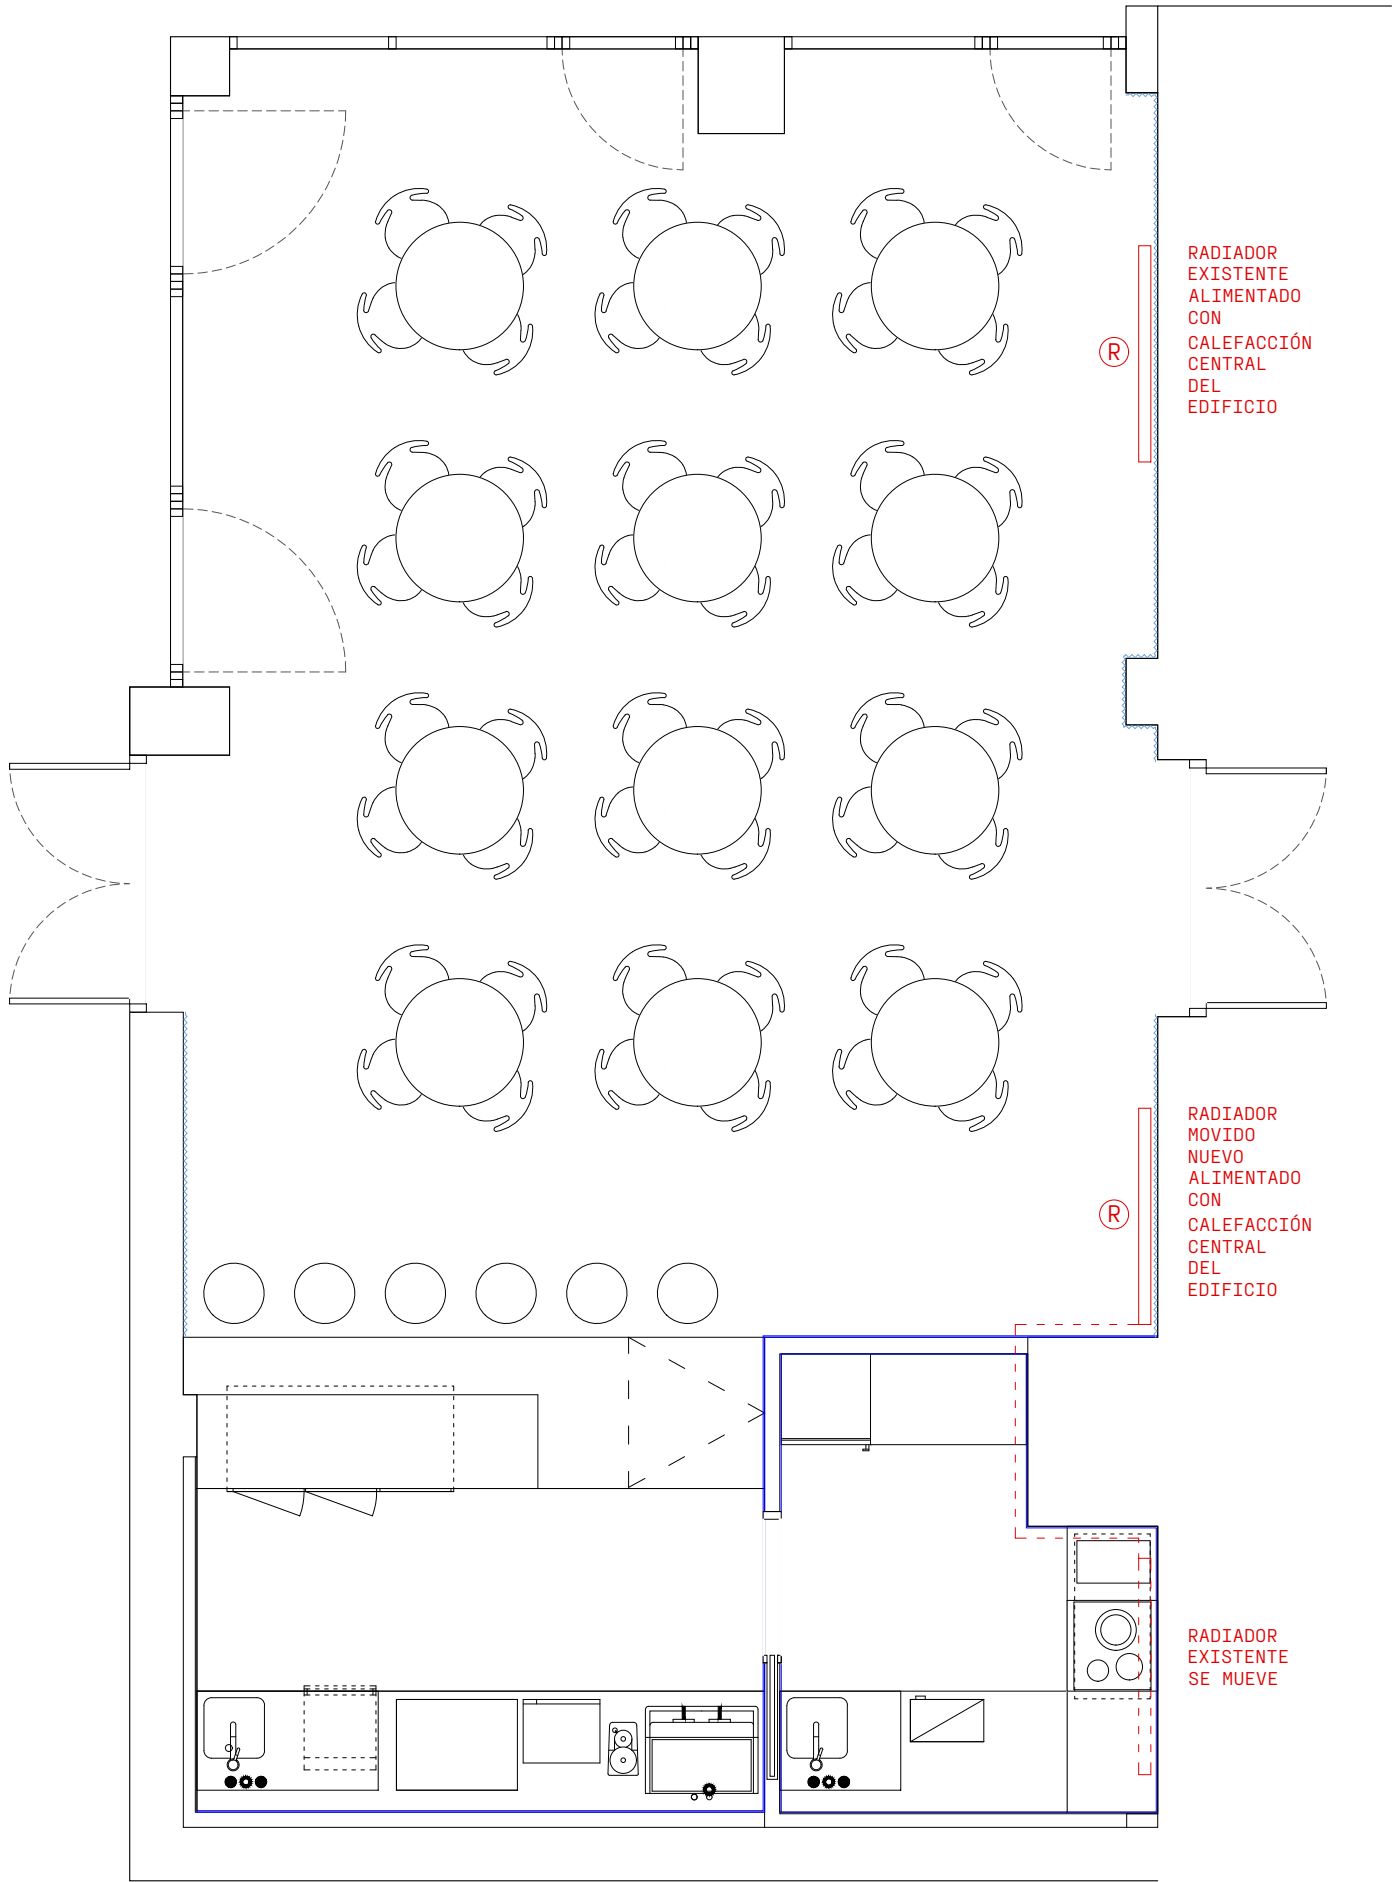

F I

L O

PROYECTO
ADECUACIÓN DE ZONA SOCIAL EN CAMPO
DE FÚTBOL JUAN CARLOS UNZÚE DE
ORKOÏEN
EMPLAZAMIENTO
CALLE Kupueta 1 Bis.
ORKOÏEN
PROMOTOR
AYUNTAMIENTO DE ORKOÏEN

IC01
TÍTULO
INSTALACIONES
PLANTA CALEFACCIÓN

ESCALA
1:50 DIN-A1 1:25 DIN-A3

FECHA
2026-06

DIBUJO
EI


EXPEDIENTE
2609

NOMBRE DEL ARCHIVO
2609_INST.dwg

REVISIÓN
00

ARQUITECTURA
ENRIQUE IRISO
MARTA ÁVILA
FILO ARQUITECTOS

El presente documento es copia del original del que es autor
FILO arquitectos SLP. Su utilización, así como cualquier
reproducción o cesión, requerirá la previa autorización expresa
de su autor.

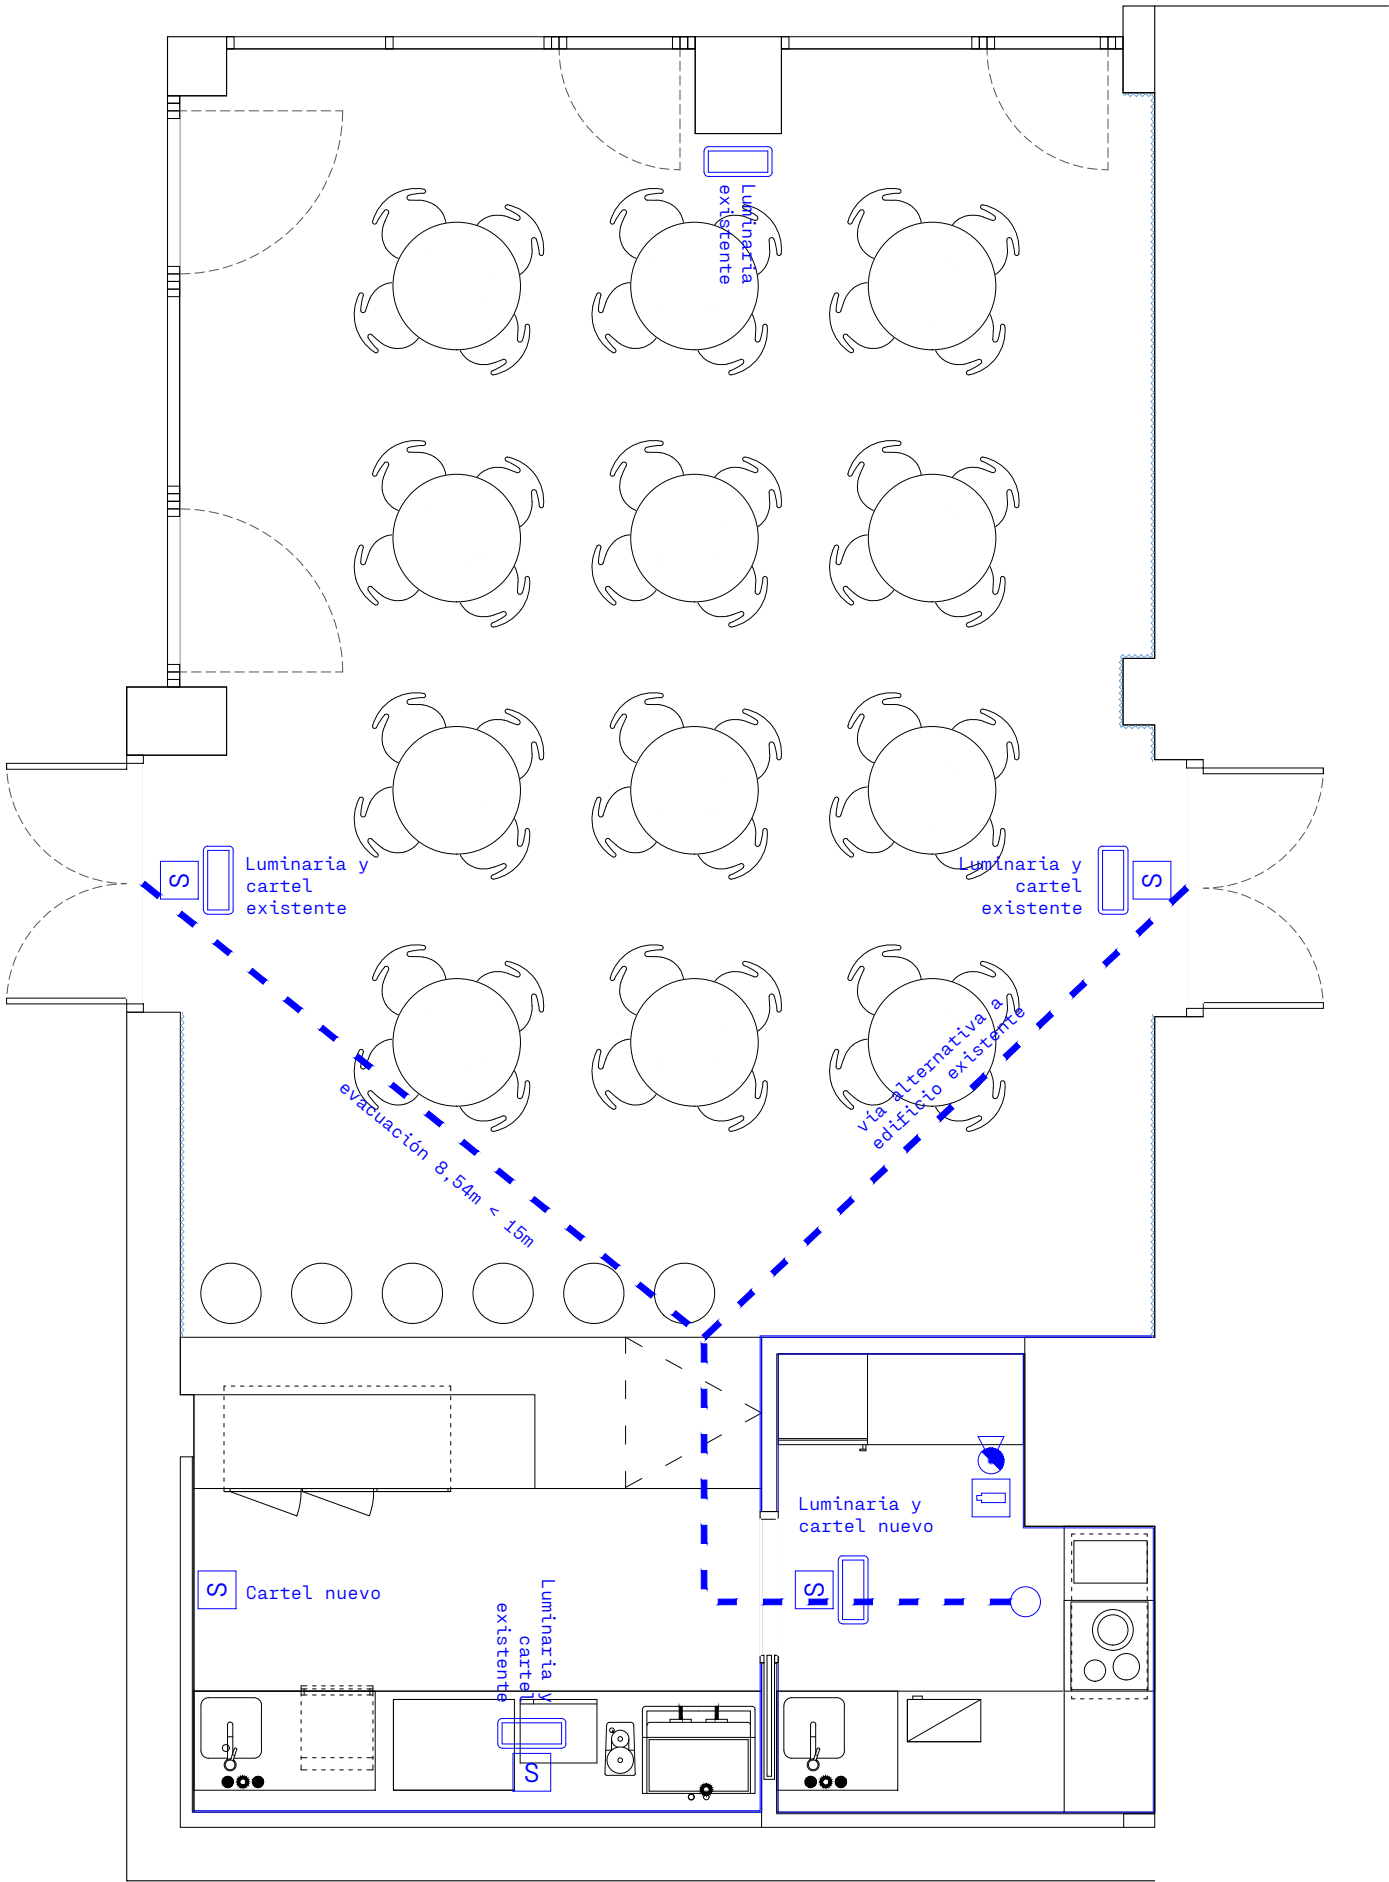

PROYECTO
ADECUACIÓN DE ZONA SOCIAL EN CAMPO
DE FÚTBOL JUAN CARLOS UNZÚE DE
ORKOIEIN
EMPLAZAMIENTO
CALLE Kupueta 1 Bis.
ORKOIEIN
PROMOTOR
AYUNTAMIENTO DE ORKOIEIN

AACC01

TÍTULO
ACTIVIDAD CLASIFICADA
PLANTA

ESCALA
1:50 DIN-A1 1:25 DIN-A3

FECHA
2026-06

DIBUJO
EI

EXPEDIENTE
2609

NOMBRE DEL ARCHIVO
2609_INST.dwg

REVISIÓN
00

ARQUITECTURA
ENRIQUE IRISO
MARTA ÁVILA
FILO ARQUITECTOS

El presente documento es copia del original del que es autor
FILO arquitectos SLP. Su utilización, así como cualquier
reproducción o cesión, requerirá la previa autorización expresa
de su autor.

LEYENDA PROTECCIÓN CONTRA INCENDIOS	
LEYENDA SEÑALIZACIÓN DE SEGURIDAD	
	EXTINTOR
	SEÑALIZACIÓN DE EVACUACIÓN: DINÁMICA DE SALIDA
	SEÑALIZACIÓN DE EVACUACIÓN: SALIDA
	PULSADOR DE ALARMA
ALUMBRADO DE EMERGENCIA Y SEÑALIZACIÓN	
	LUMINARIA EMERGENCIA 160 L COMBINADO
EVACUACION	
	RECORRIDO DE EVACUACION
	SENTIDO VIAS DE EVACUACION
	ORIGEN DE EVACUACION
EXTINCIÓN DE INCENDIOS Y PROTECCIÓN	
	EXTINTOR MANUAL DE 6Kg. POLVO SECO POLIVALENTE (EFICACIA 21A/113B)
	EXTINTOR MANUAL DE 5Kg DE CO (EFICACIA 34B)
	PULSADOR DE ALARMA