

N2025A0297

EXP

28/03/2025

FECHA
DATA

11F4103B906

CSV

Verificable en: www.cca.vn.org/verificacion
www.cca.vn.org/verificacion

VISADO
BISATUA

COLEGIO OFICIAL
DE ARQUITECTOS
VASCO-NAVARRO
EUSKAL-NAFARROAKO
ARKITEKTOKEN
ELKARSO OFIZIALA
NAVARRA

COAVN

PLANOS

PROYECTO DE CENTRO DE ACOGIDA URDINA EN PARCELA 928/2 DE YESA

LISTADO DE PLANOS

1. Situación	1/2.000 (A3)
2. Estado actual - Parcelario	1/500 (A3)
3. Emplazamiento	1/200 (A3)
4. Planta amueblada - Superficies	1/50 (A1)
5. Planta acotada - Albañilería	1/50 (A1)
6. Alzados - Secciones - Planta de cubiertas	1/50 (A1)
7. Estructura I: Cimentación - Pilares - Forjado de solera	1/50, (varias) (A1)
8. Estructura II: Estructura de cubierta	1/50, (varias) (A1)
9. Instalaciones I: Fontanería	1/50 (A1)
10. Instalaciones II: Saneamiento	1/50 (A1)
11. Instalaciones III: Ventilación	1/50 (A1)
12. Instalaciones IV: Climatización	1/50 (A1)
13. Instalaciones V: Electricidad y telecomunicaciones	1/50 (A1)
14. Detalles constructivos I	1/10 (A1)
15. Detalles constructivos II	1/10 (A1)
16. Carpintería	1/50, 1/2 (A1)

N2025A0297

EXP

28/03/2025

FECHA DATA

11F4103B906


CSV

Verificable en: www.ccaan.org/verificacion
www.ccaan.org/verificacion

VISADO
BISATUA

COAVN

COLEGIO OFICIAL
DE ARQUITECTOS
VASCO-NAVARRO
URKULUEN
ARQUITECTO
ELMARGO OTZIALA
NAVARRA

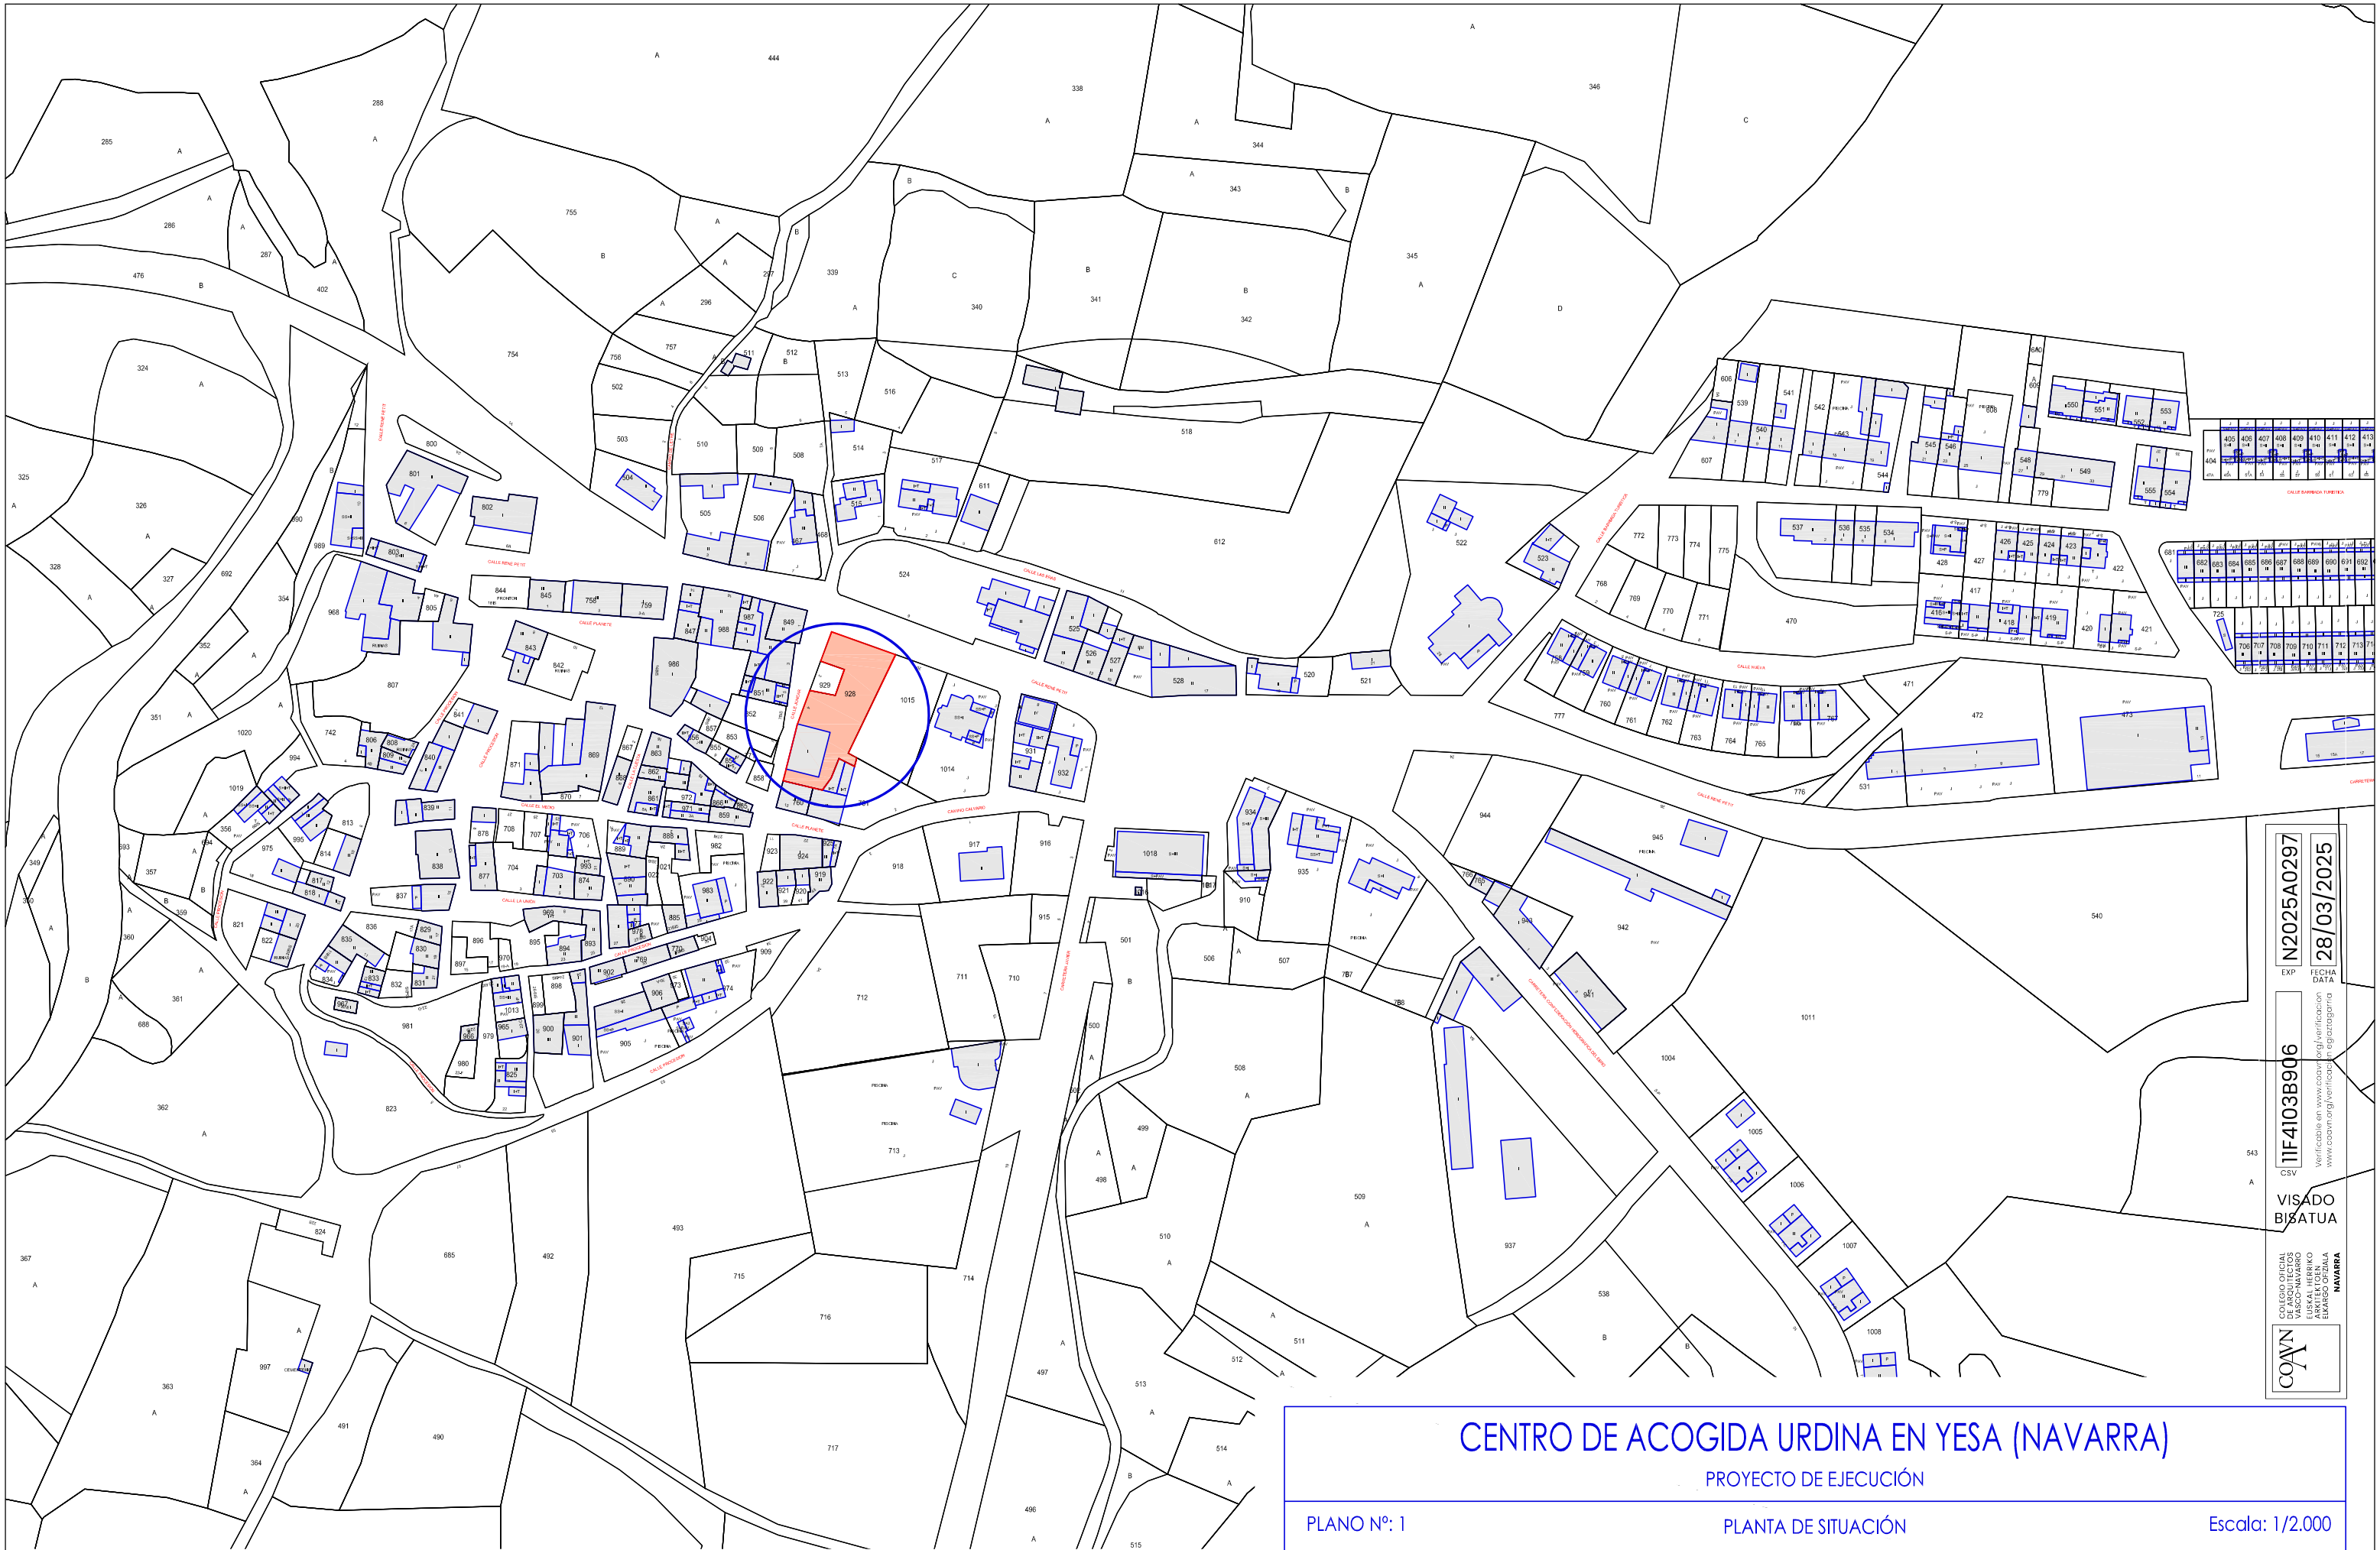

N2025A0297
EXP. FECHA DATA
28/03/2025
TIF4103B906
Verificable en www.coanv.org/verificacion
www.coanv.org/verificacion
VISADO
BISATUA
COANV
COLEGIO OFICIAL
DE ARQUITECTOS
DE NAVARRA
EUSKAL HERRIKO
ARKITEKTEN
ELkartea
NAVARRA

CENTRO DE ACOGIDA URDINA EN YESA (NAVARRA)

PROYECTO DE EJECUCIÓN

PLANO Nº: 1

PLANTA DE SITUACIÓN


Escala: 1/2.000

PROMOTOR: AYUNTAMIENTO DE YESA
ARQUITECTOS: ANTONIO ALEGRÍA EZQUERRA - JOSÉ JOAQUÍN EQUIZA ITOIZ




FECHA:
FEBRERO DE 2025



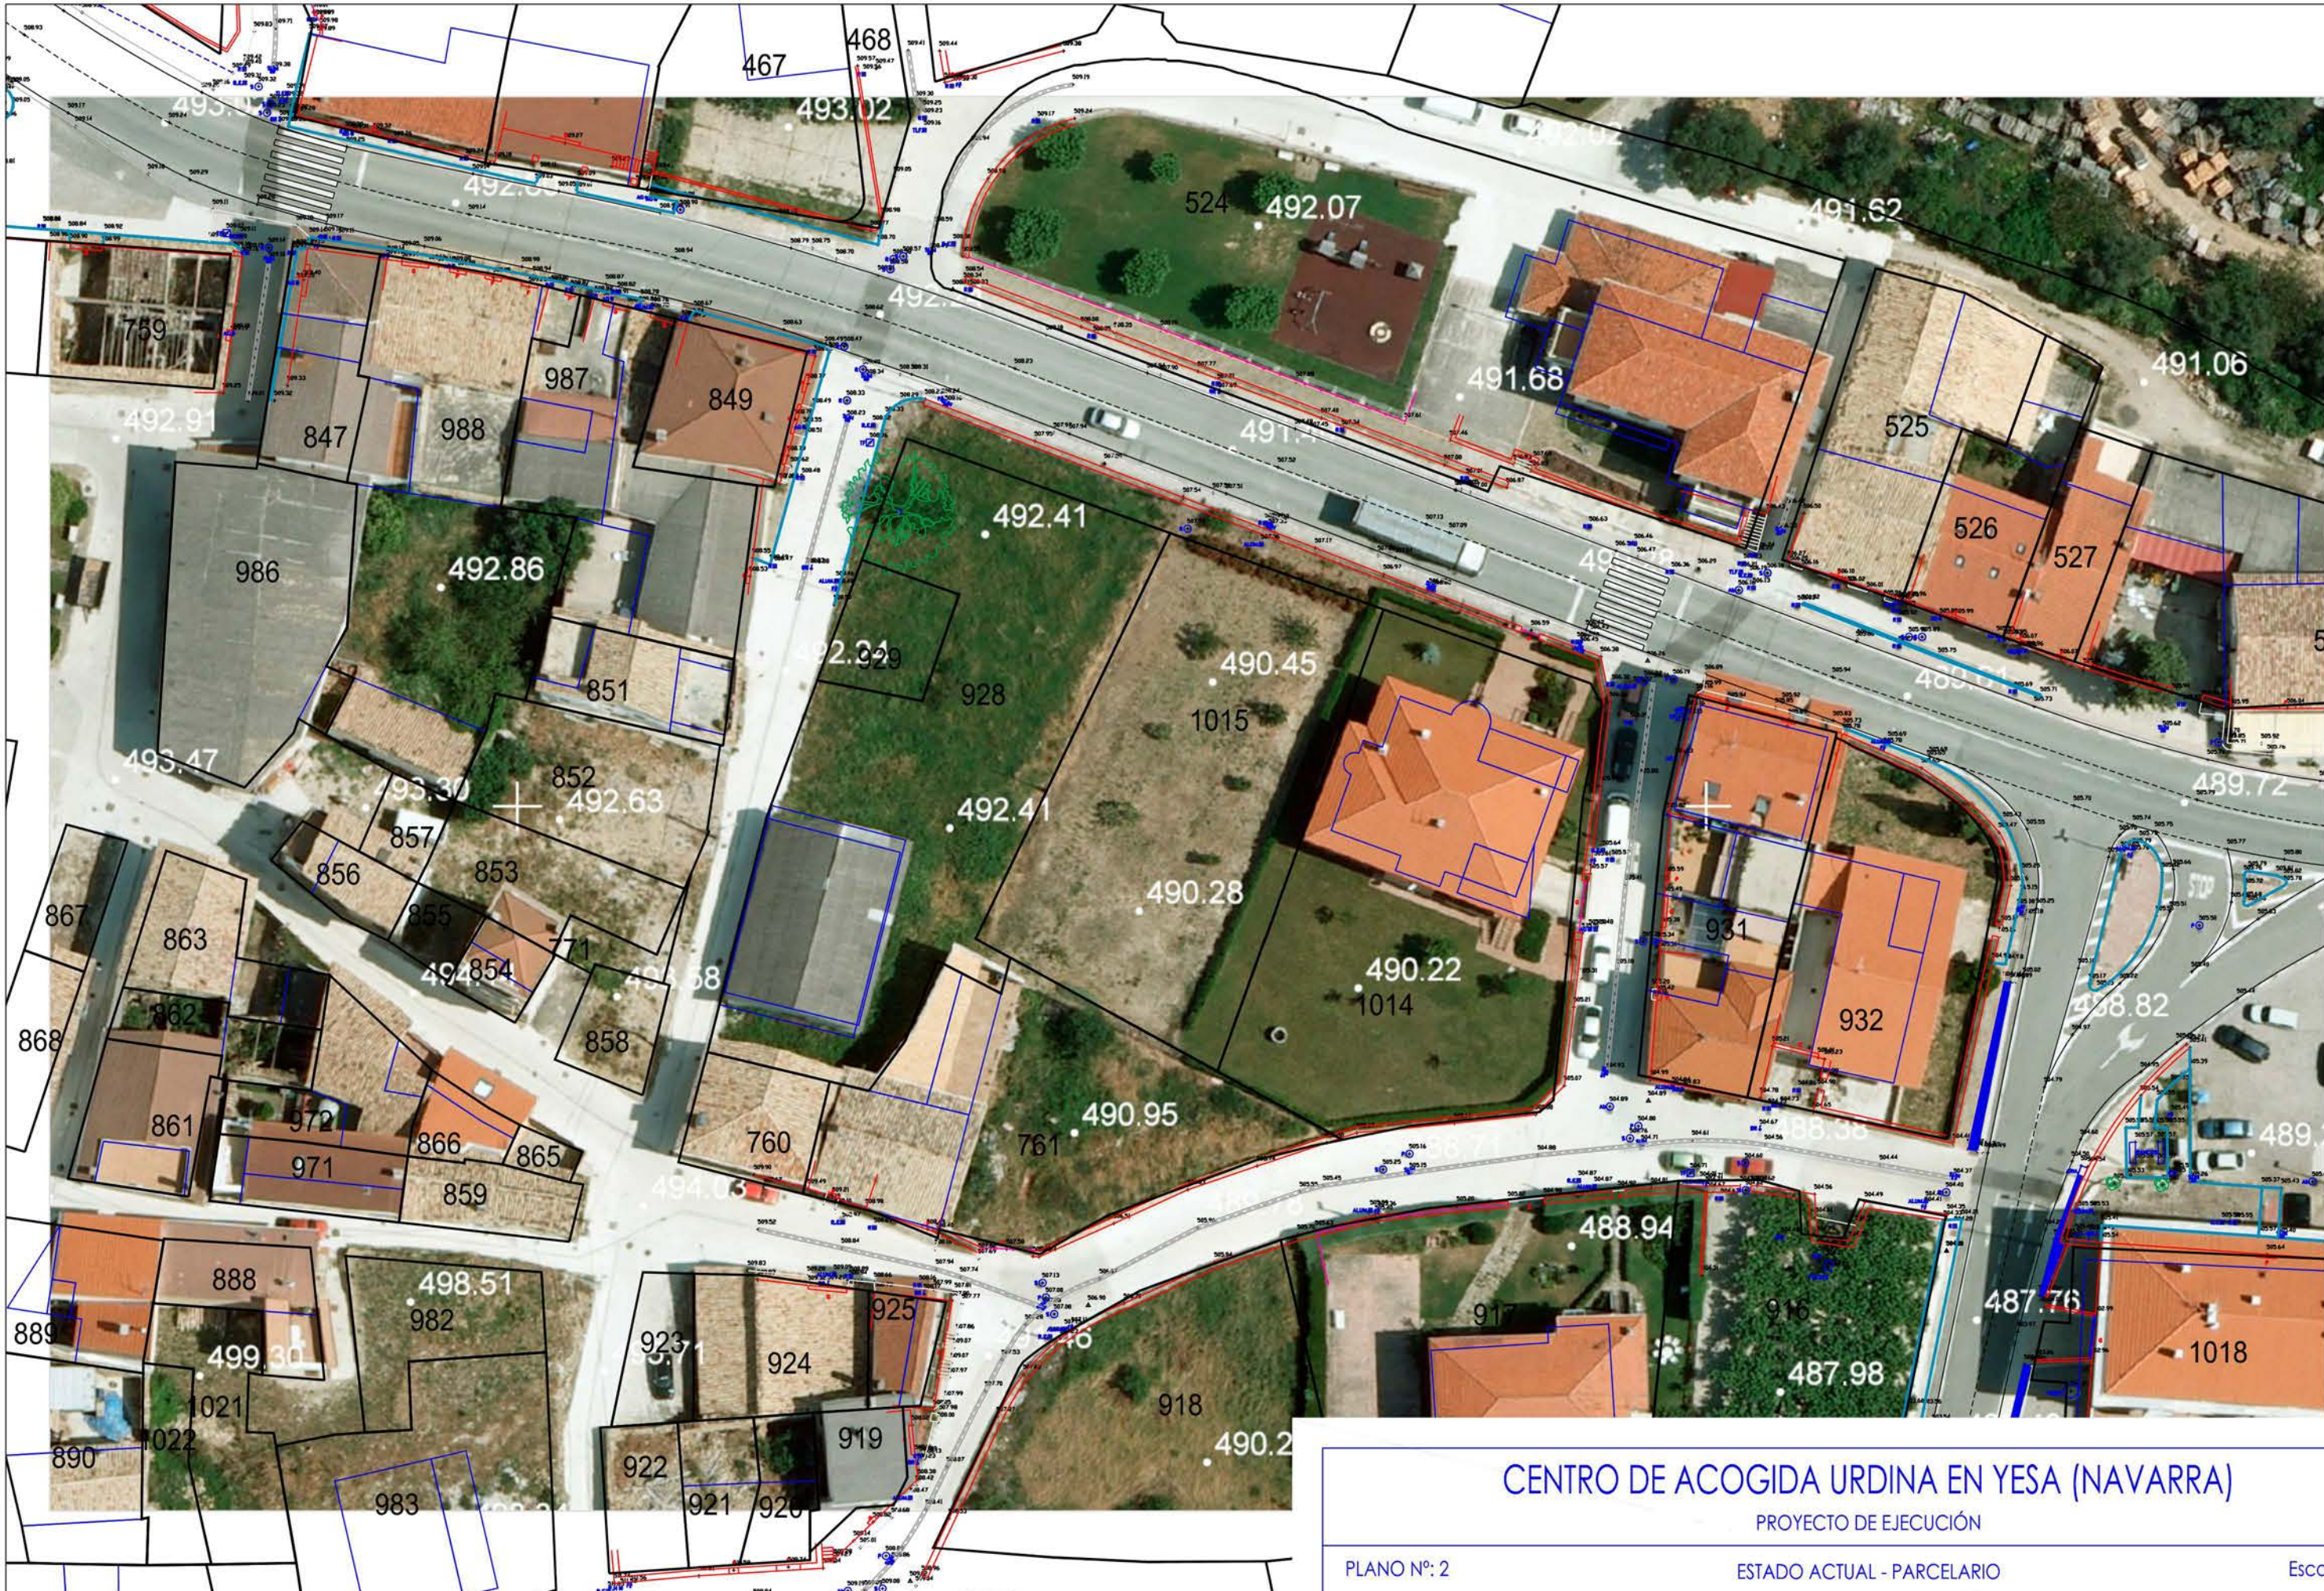

EXP. N2025A0297
FECHA DATA 28/03/2025
TIF4103B906
VISADO BISATUA
COAVN
COLEGIO OFICIAL DE ARQUITECTOS DE NAVARRA
EUSKAL HERRIKO ARKITEKTEN ELkartea
VERIFICADO EN www.coavn.org/verificacion
www.coavn.org/verificacion egaragarria

CENTRO DE ACOGIDA URDINA EN YESA (NAVARRA)

PROYECTO DE EJECUCIÓN

PLANO Nº: 2


ESTADO ACTUAL - PARCELARIO

Escala: 1/500

PROMOTOR: AYUNTAMIENTO DE YESA
ARQUITECTOS: ANTONIO ALEGRÍA EZQUERRA - JOSÉ JOAQUÍN EQUIZA ITOIZ




FECHA:
FEBRERO DE 2025

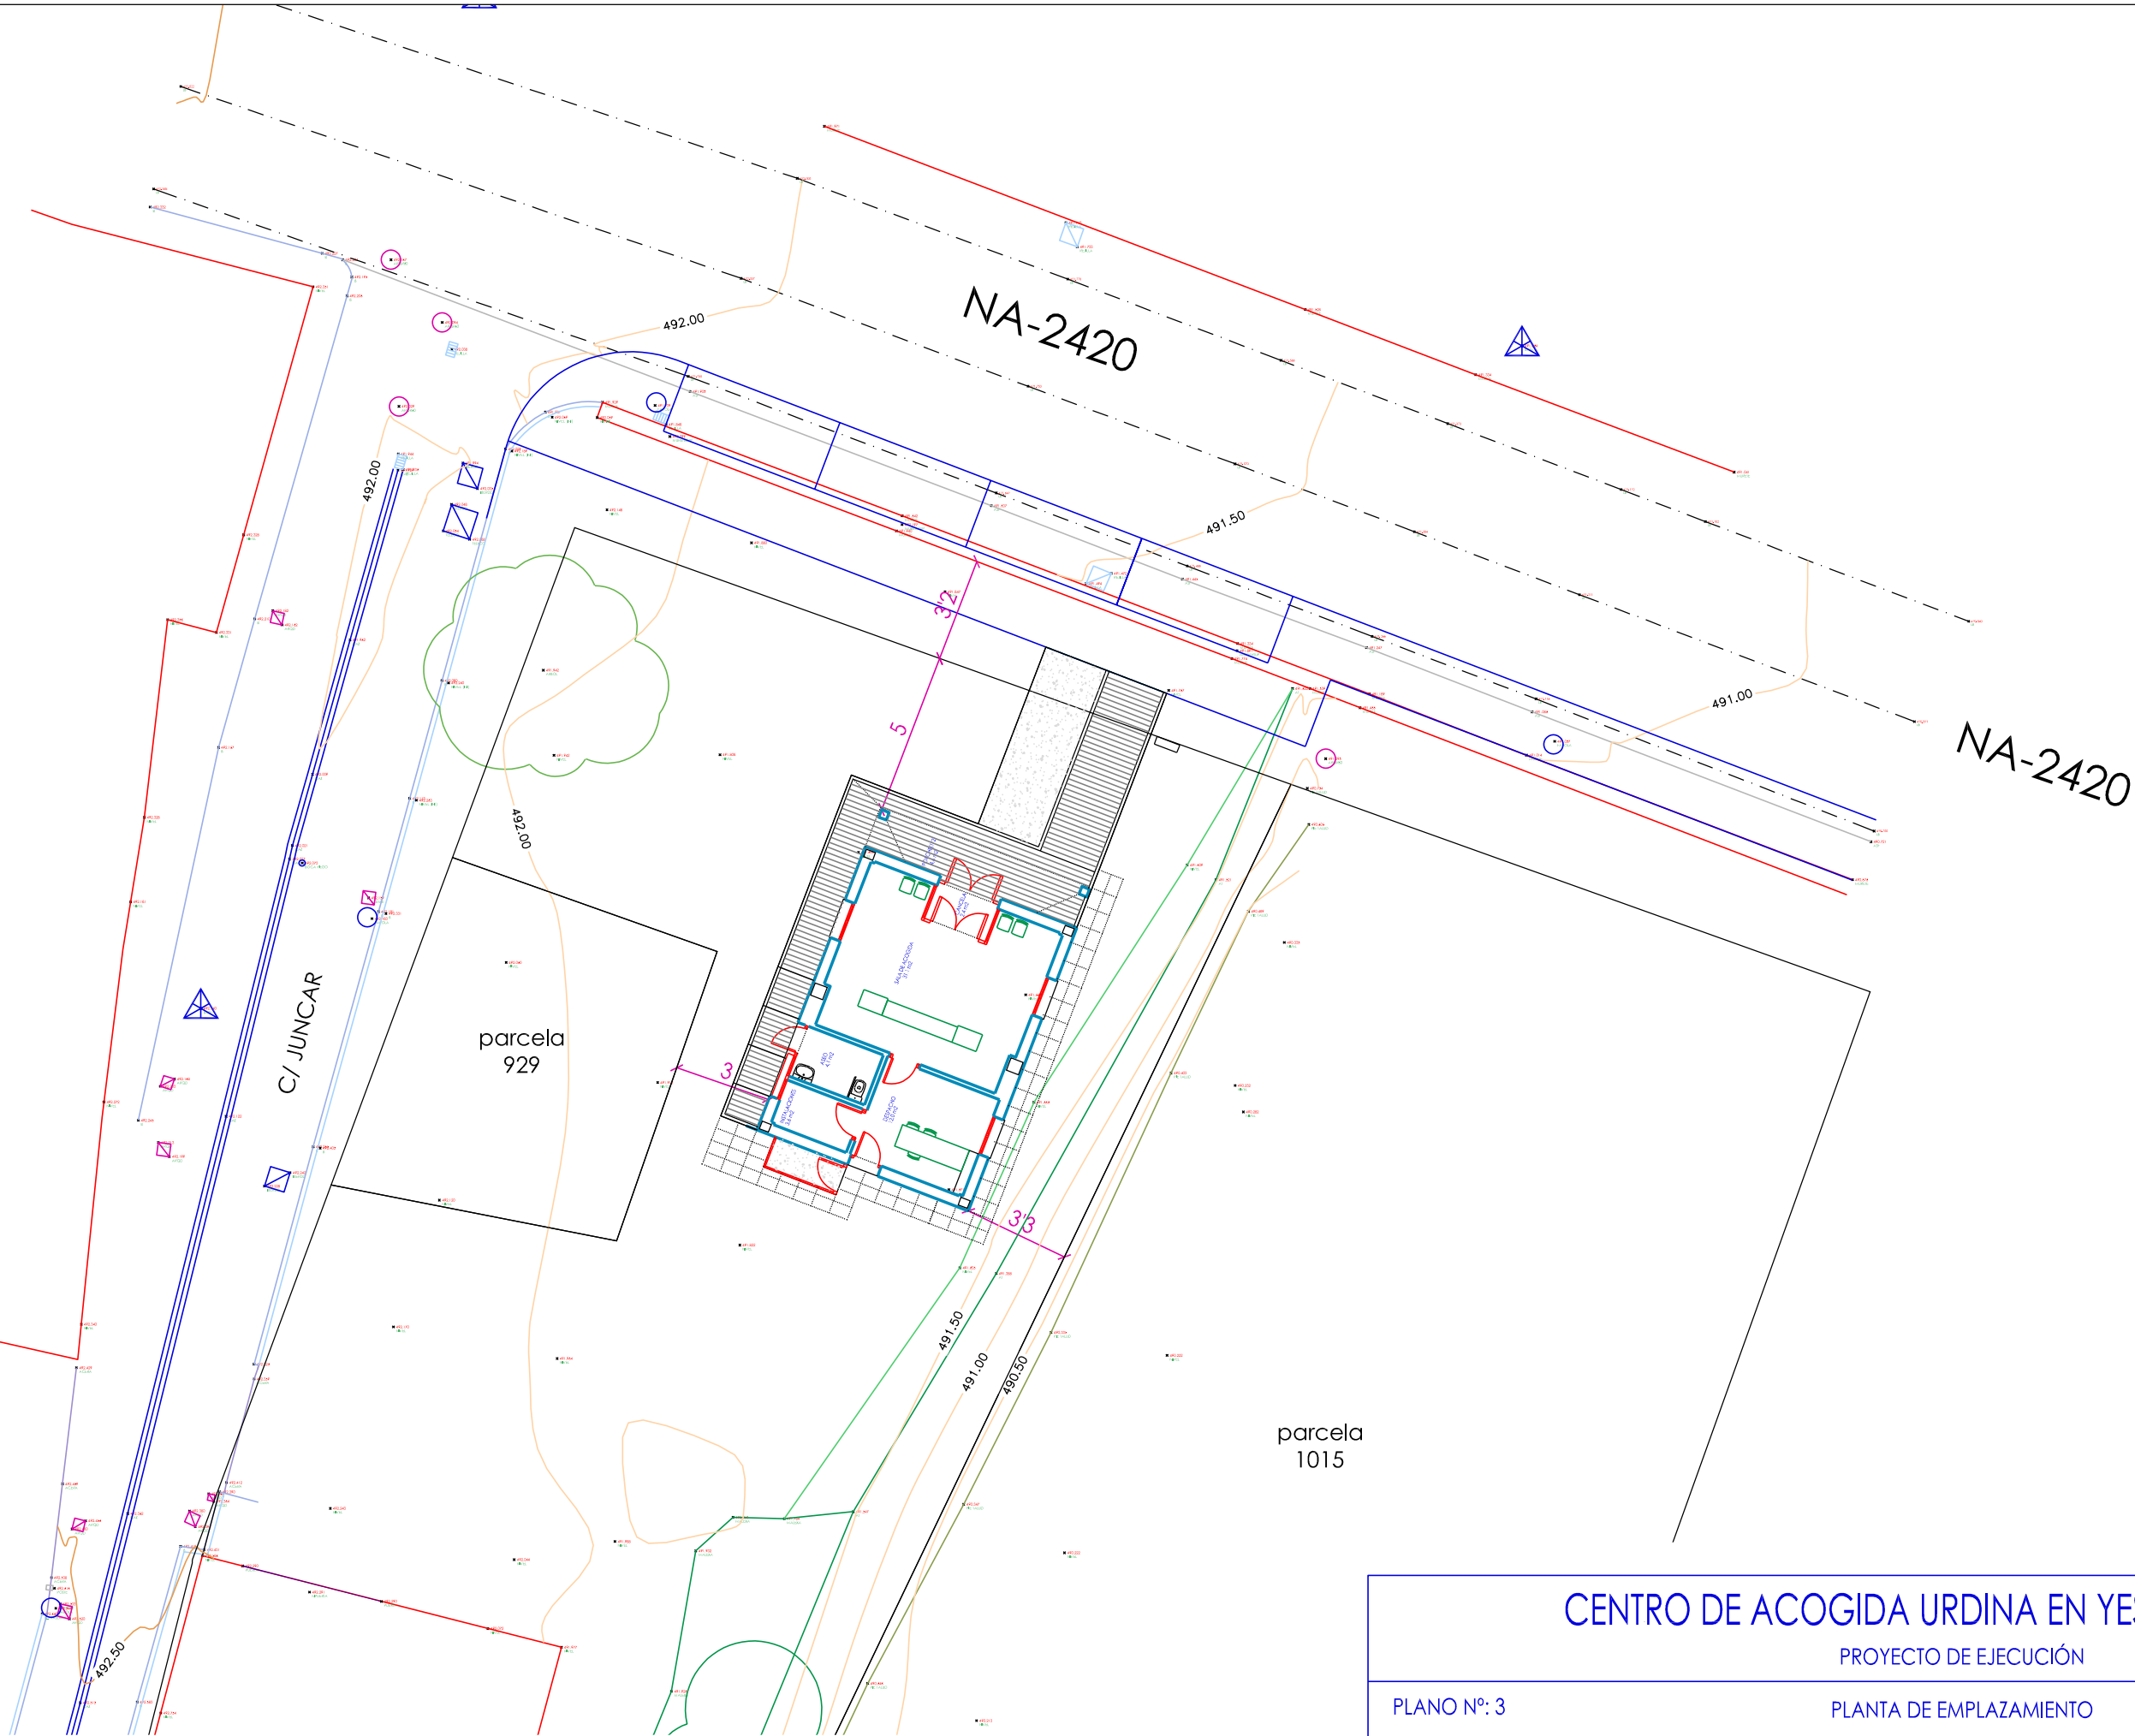

CENTRO DE ACOGIDA URDINA EN YESA (NAVARRA)

PROYECTO DE EJECUCIÓN

PLANO Nº: 3

PLANTA DE EMPLAZAMIENTO


Escala: 1/200

PROMOTOR: AYUNTAMIENTO DE YESA

ARQUITECTOS: ANTONIO ALEGRÍA EZQUERRA - JOSÉ JOAQUÍN EQUIZA ITOIZ




FECHA:
FEBRERO DE 2025

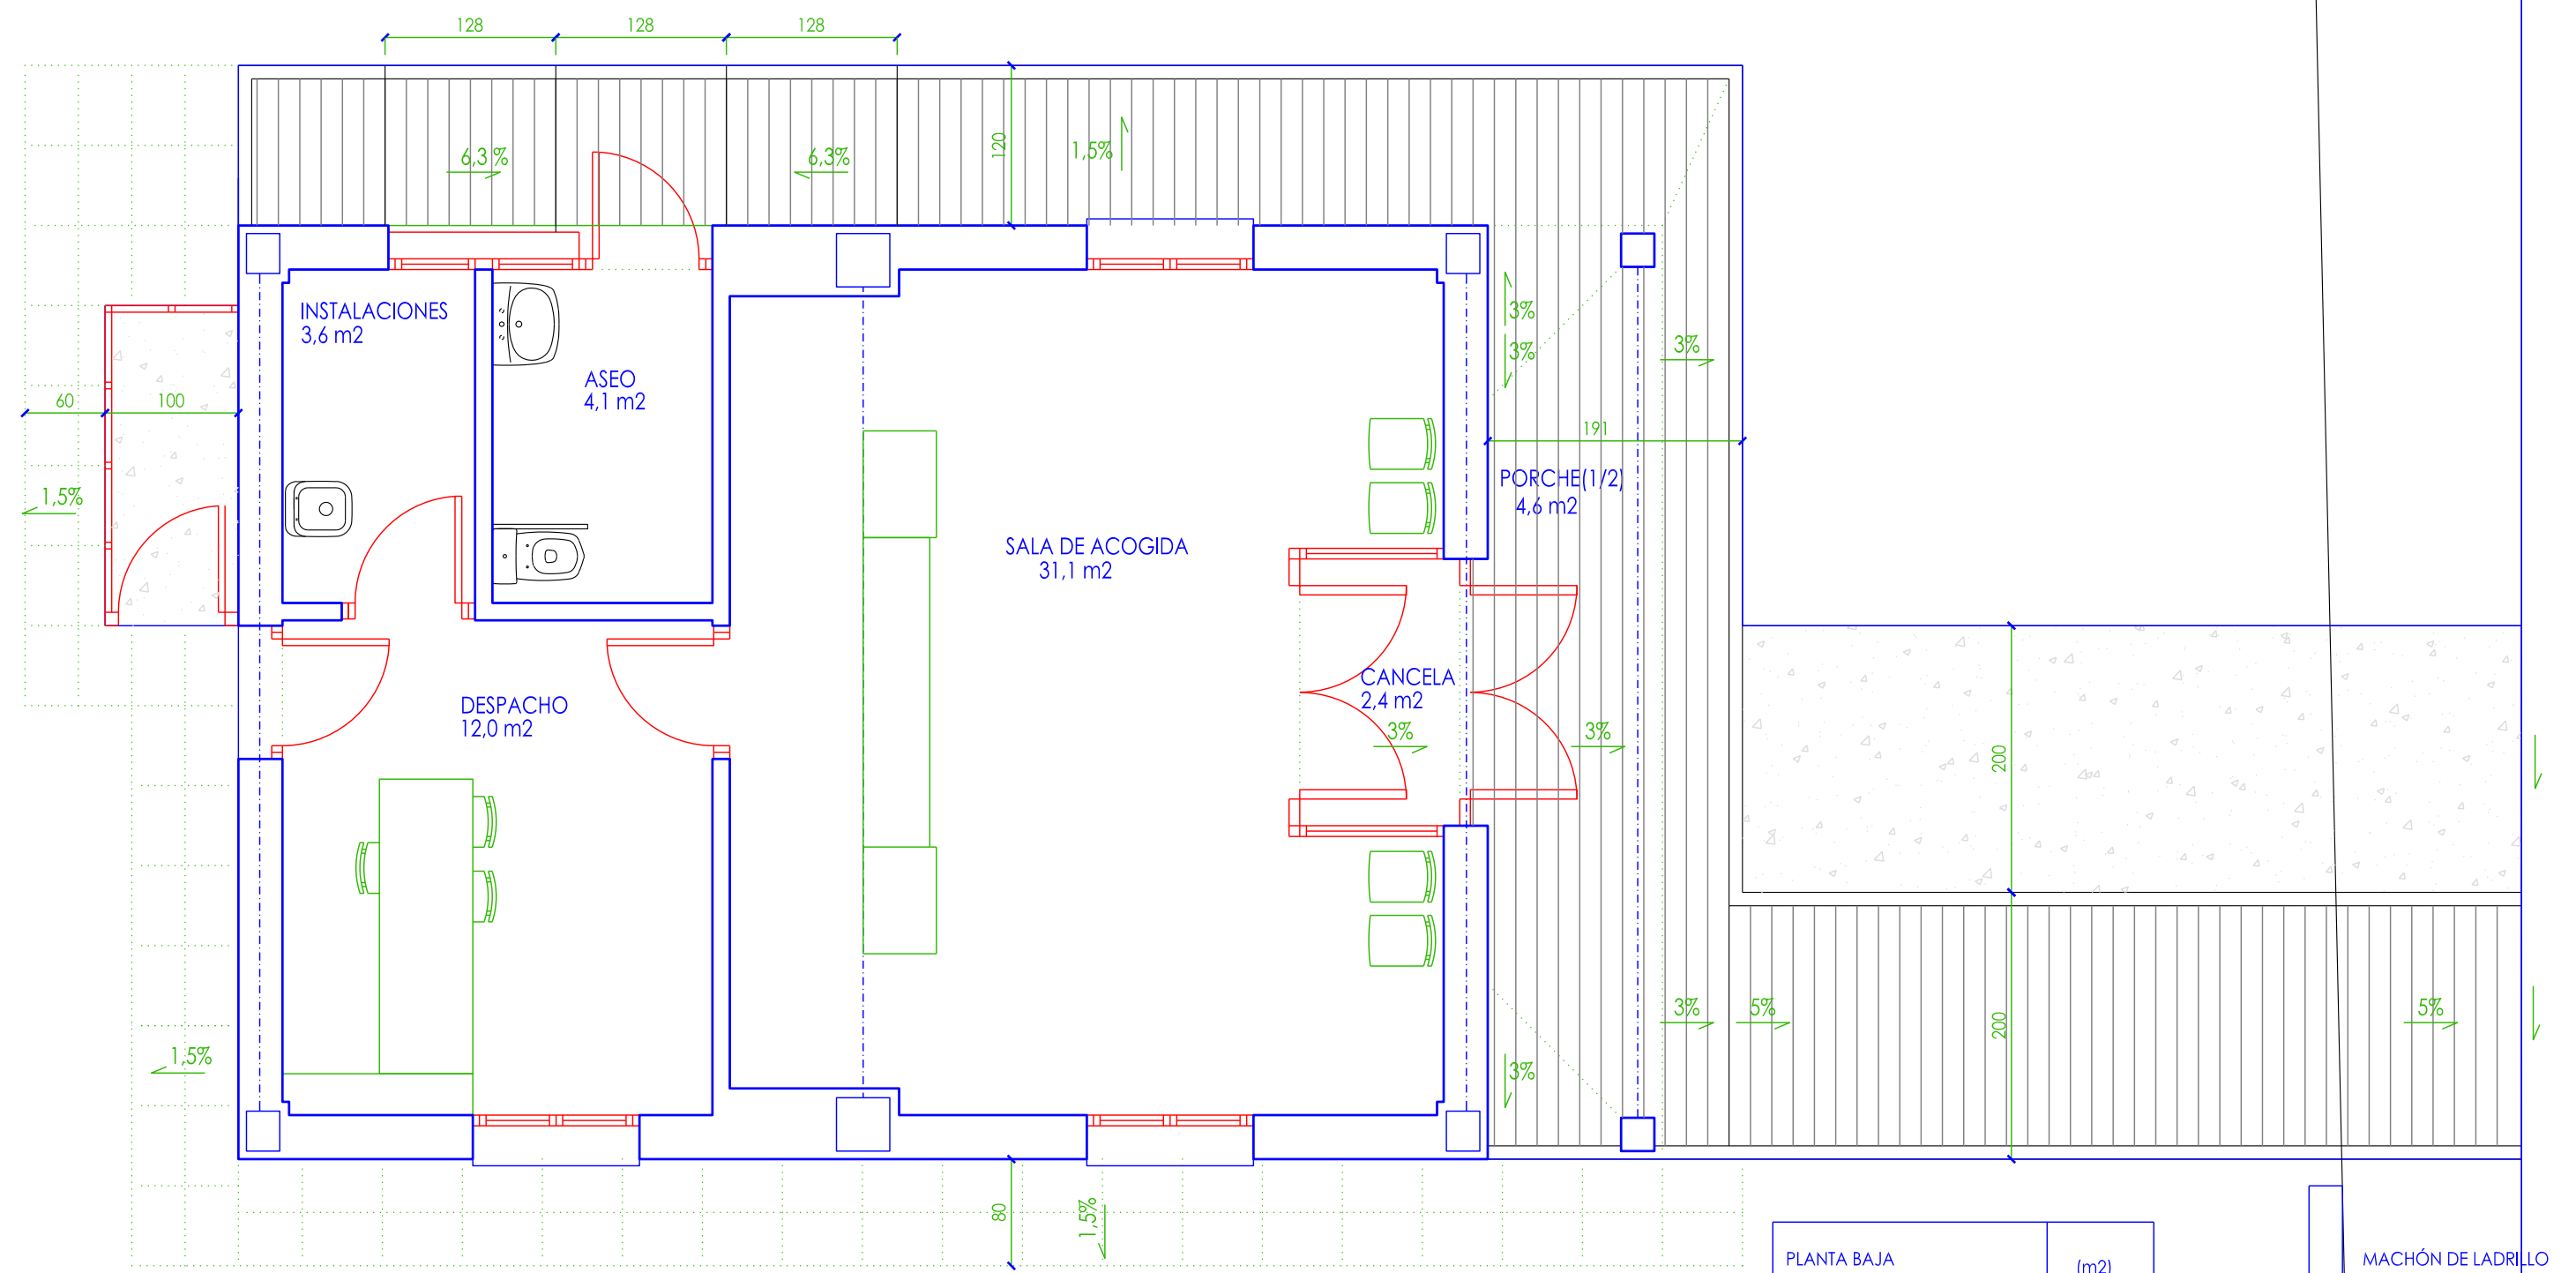

PLANTA BAJA	(m2)
SALA DE ACOGIDA	31'1
DESPACHO	12'0
INSTALACIONES	3'6
ASEO	4'1
CANCELA	2'4
PORCHE (1/2)	4'6
SUPERFICIE ÚTL	57'8
SUPERFICIE CONSTRUIDA	70'2

MACHÓN DE LADRILLO
CONTADORES ELÉCTRICOS
BUZÓN

PAVIMENTACIÓN EXTERIOR

- PAVIMENTO DE HORMIGÓN HF 4'0 (HP-40) e = 15 cm
- ADOQUÍN PREFABRICADO DE HORMIGÓN COLOR GRIS e = 7 cm
- CELOSÍA PREFABRICADA DE HORMIGÓN-CESPED 60/40/10 cm
- BORDILLO DE JARDÍN PREFABRICADO DE HORMIGÓN

CENTRO DE ACOGIDA URDINA EN YESA (NAVARRA)

PROYECTO DE EJECUCIÓN

PLANO Nº: 4


PLANTA AMUEBLADA - SUPERFICIES

Escala: 1/50

PROMOTOR: AYUNTAMIENTO DE YESA
ARQUITECTOS: ANTONIO ALEGRÍA EZQUERRA - JOSÉ JOAQUÍN EGUIZA ITOIZ


[Signature]

FECHA:
FEBRERO DE 2025

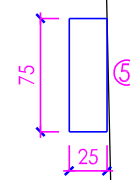

- ① TABIQUE SENCILLO (4'5 cm.)
- ② DOBLE TABIQUE-MACHETÓN (6'5 cm.)
- ③ TABICÓN (9cm.)
- ④ 1/2 ASTA LADRILLO CARAVISTA BLANCO (12 cm.)
- ⑤ 1 ASTA LADRILLO CARAVISTA BLANCO EN PARTE SUPERIOR ENCIMA DE VIGA (24 cm.)
- ⑥ TRASDOSADO AUTOPORTANTE PLADUR 61/400 (46) LM (15+46) (6.1 cm.)
- ⑦ TABIQUE PLADUR 130/400 (70) LM (15+15+70+15) (13 cm. con aislamiento)
- ⑧ ZÓCALO HORMIGÓN ANCHO 18 cm
- ⑨ 1/2 ASTA MACIZO (12 cm.)



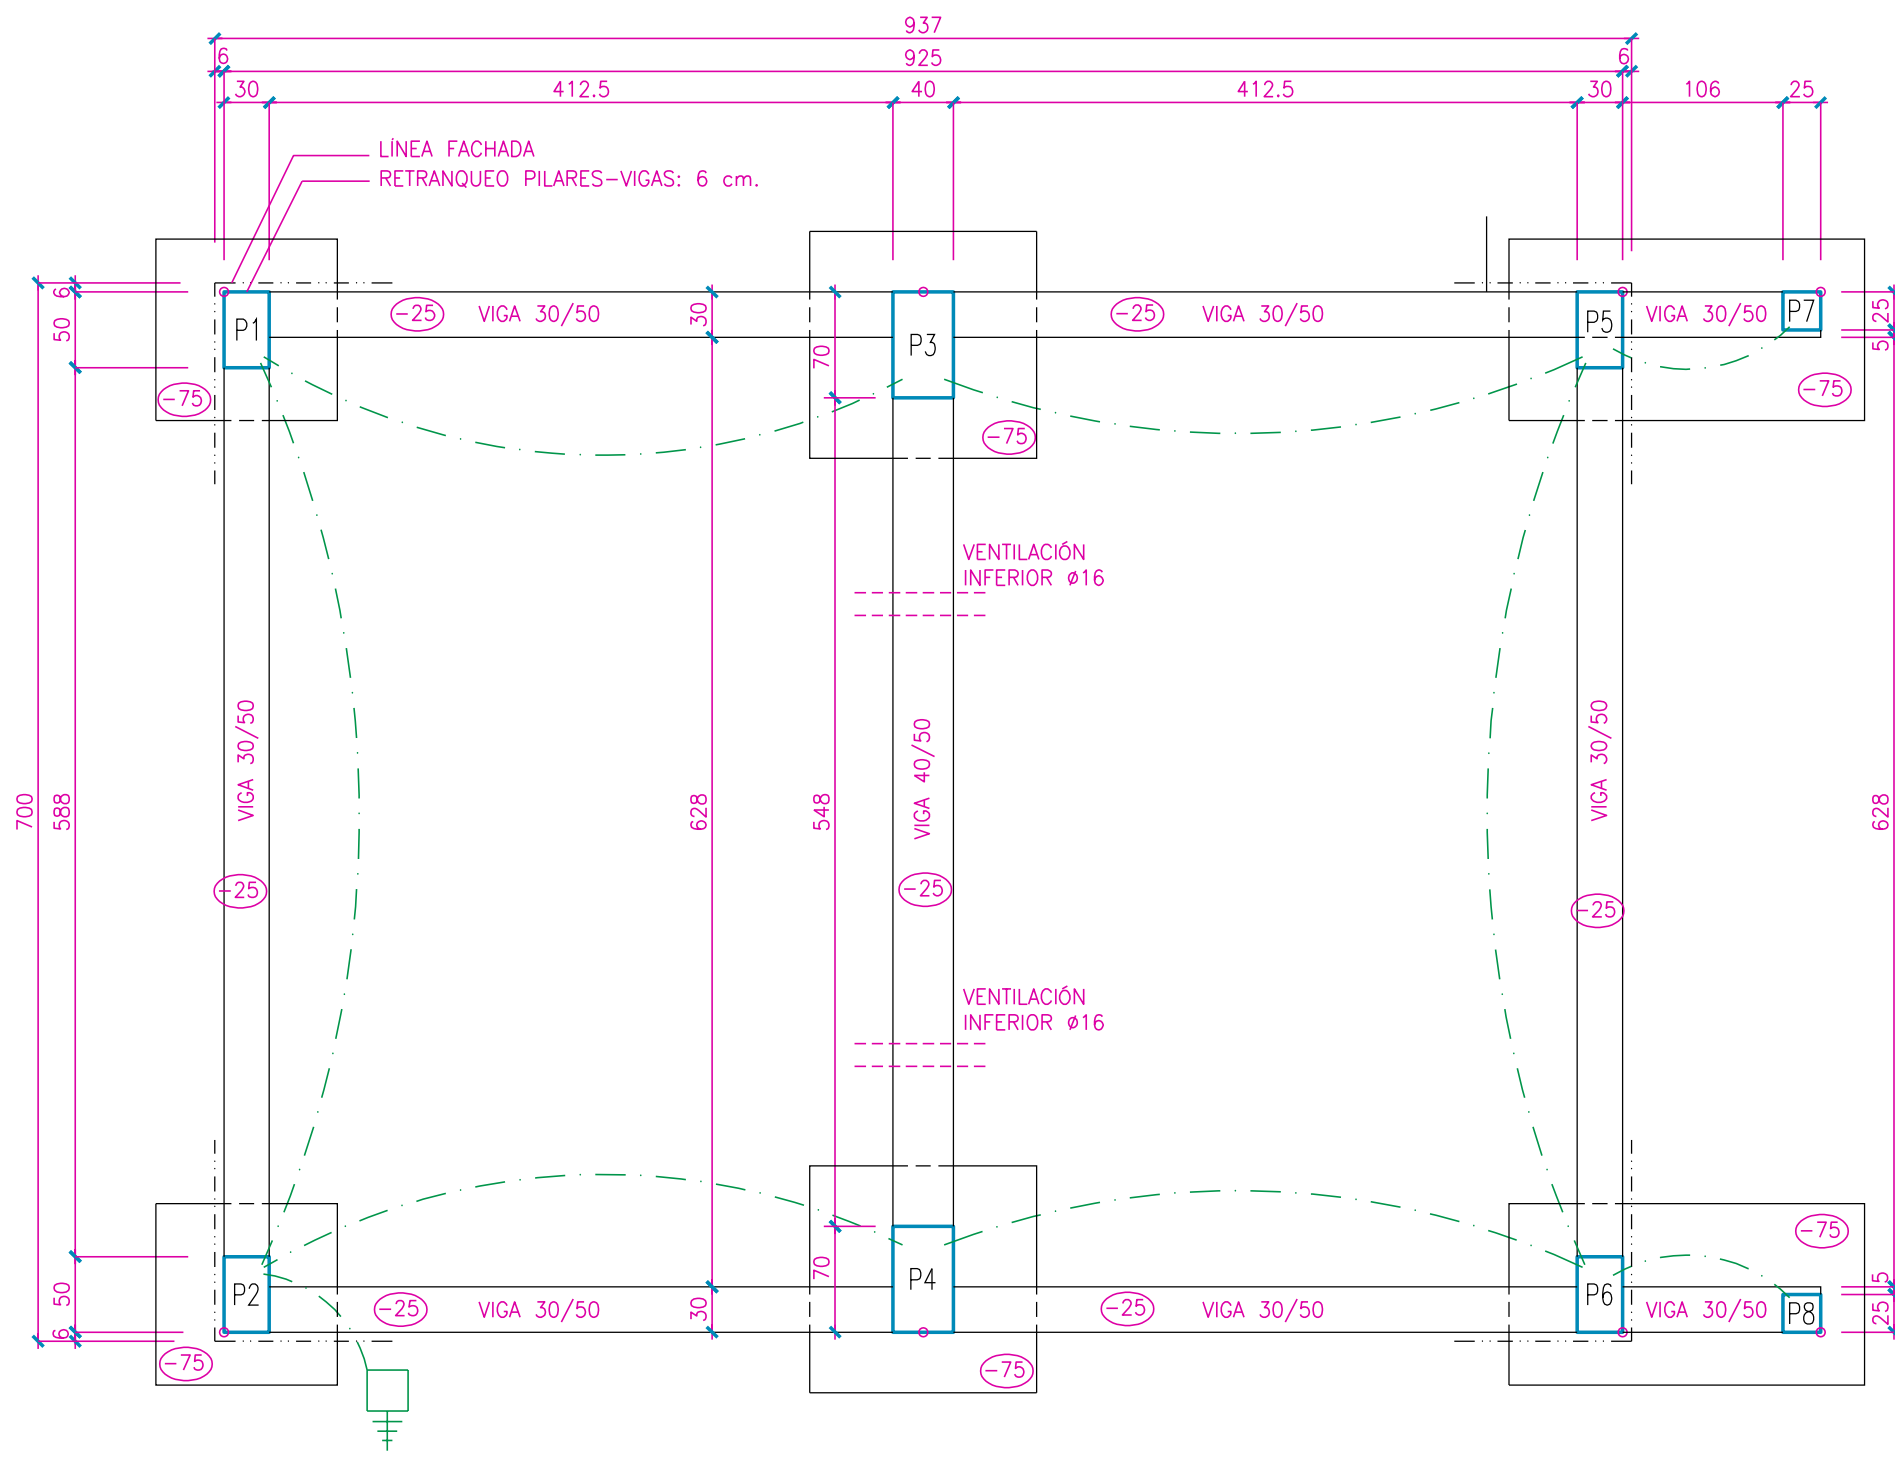


PLANTA DE CIMENTACIÓN - VIGAS SOLERA - REPLANTEO

--- CABLE DE COBRE DESNUDO 50 mm2
PICA A TIERRA 1'5 cm. Y ARQUETA PREFABRICADA ø30
(-50) COTA SUPERIOR ZAPATAS Y VIGAS
NOTA: SE PREVERÁN ADEMÁS LAS ACOMETIDAS DE AGUA, BAJA TENSION Y TELECOMUNICACIONES

P1=P2= =P5=P6	P3=P4	P7=P8	Techo Planta Baja
			PILAR DE MADERA
E ø8c/15	E 2ø8c/15		Solera PB.
6ø16+2ø12	10ø25+2ø12 SUPLEMENTO: 5ø25+2ø12	4ø20	Cimentación
E 2ø8c/6	E ø8c/6	E ø8c/15	

PILARES DE TERRAZA (P7-P8)
ARRANQUE DESDE TECHO SEMISÓTANO HASTA COTA + 30 cm PARA APOYO DE POSTES DE MADERA: 25x25 HORMIGÓN - 4ø20 - CERCOS ø8ø15 cm
RESTO HASTA CUBIERTA: DE MADERA 25x25 cm

CUADRO DE PILARES

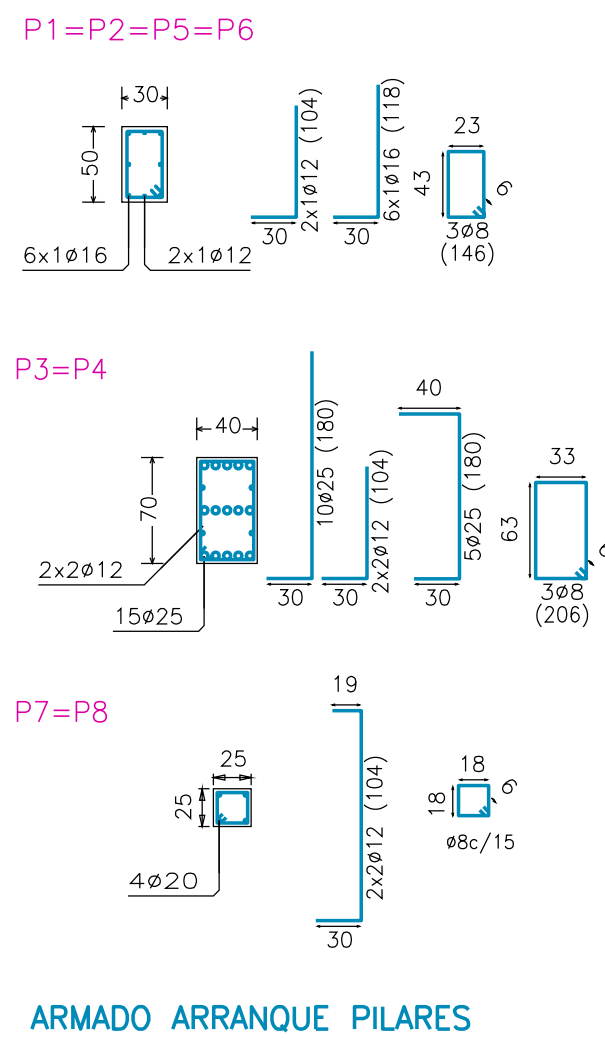

DETALLE APOYO PILAR DE MADERA


ARMADO ARRANQUE PILARES

Pn°	COORD. X (cm)	COORD. Y (cm)
P1	00	688
P2	00	00
P3	462'5	688
P4	462'5	00
P5	925	688
P6	925	00
P7	1056	688
P8	1056	00


REPLANTEO DE PILARES

Referencias	Dimensiones (cm)	Canto (cm)	Armado inf. X	Armado inf. Y
P1	120x120	40	5ø12c/25	5ø12c/25
P2	120x120	40	5ø12c/25	5ø12c/25
P3	150x150	40	7ø12c/22	7ø12c/22
P4	150x150	40	7ø12c/22	7ø12c/22
P5	120x120	40	5ø12c/25	5ø12c/25
P6	120x120	40	5ø12c/25	5ø12c/25
P7	100x100	40	5ø12c/20	5ø12c/20
P8	100x100	40	5ø12c/20	5ø12c/20


CUADRO DE ZAPATAS

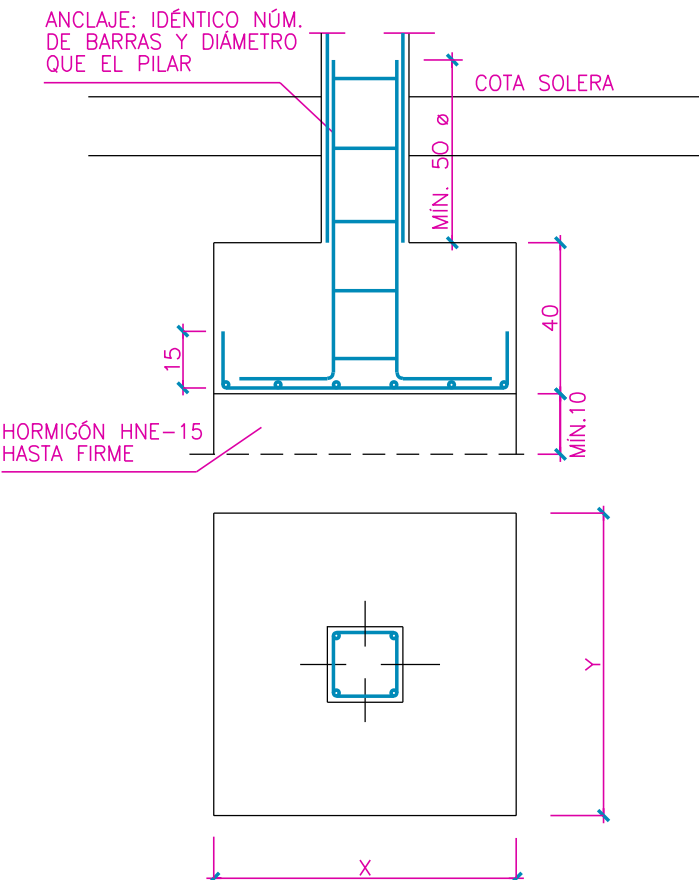


DETALLE ZAPATAS PILARES

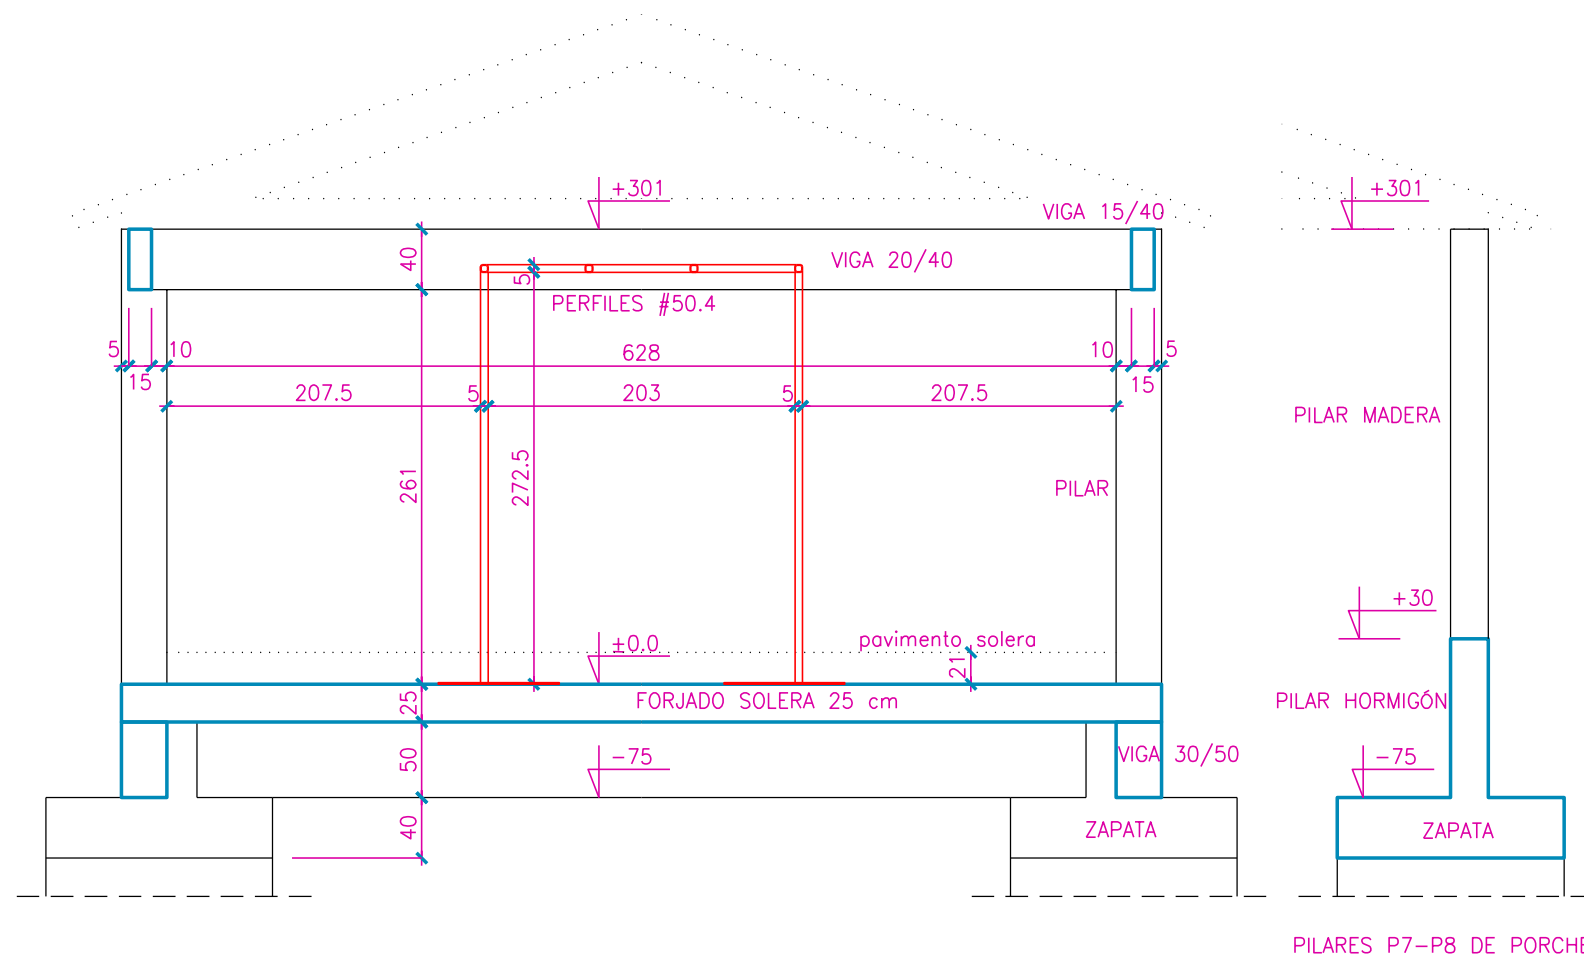


ESQUEMA SECCIÓN ESTRUCTURA ACOTADA

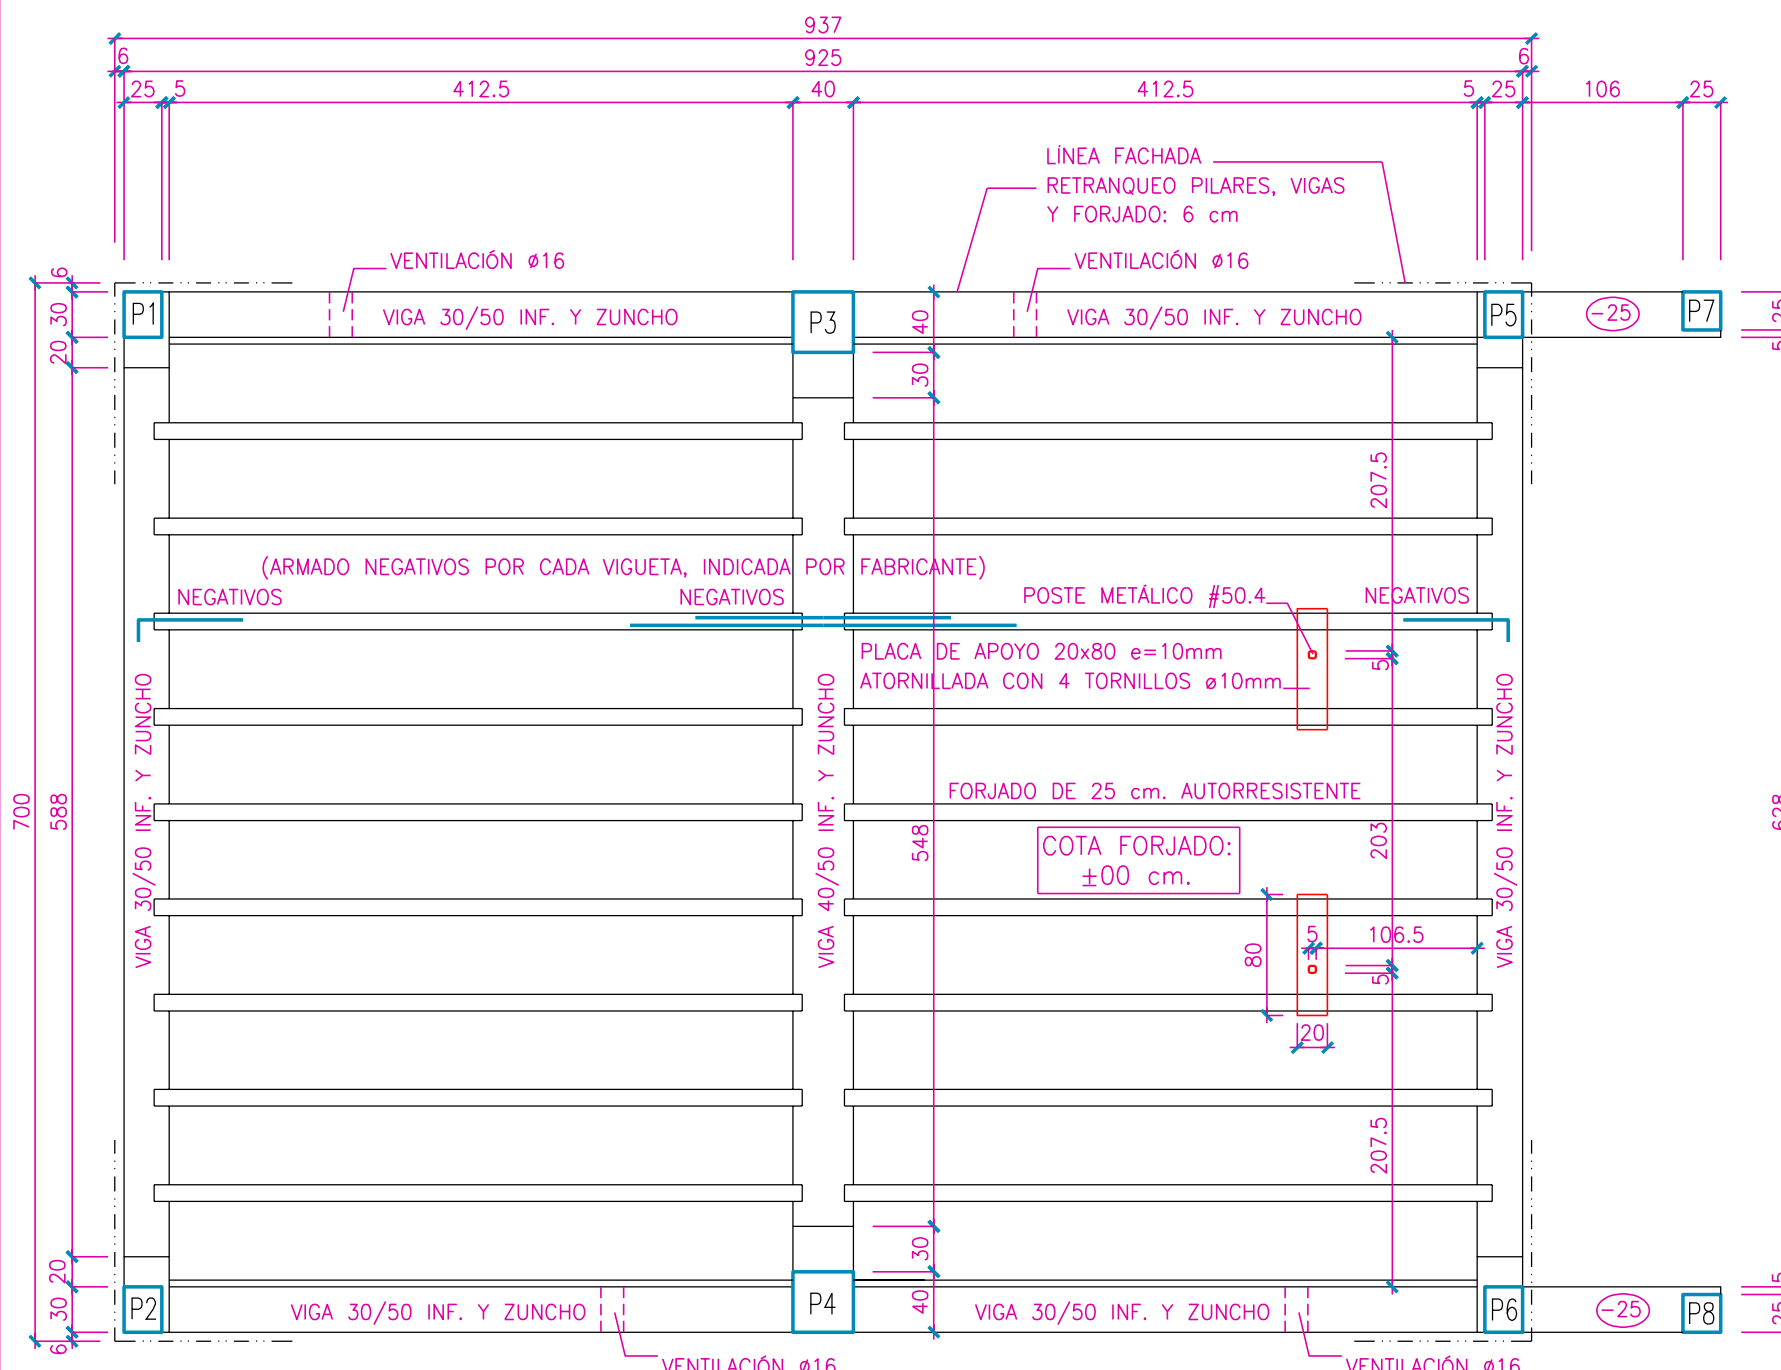

FORJADO SOLERA

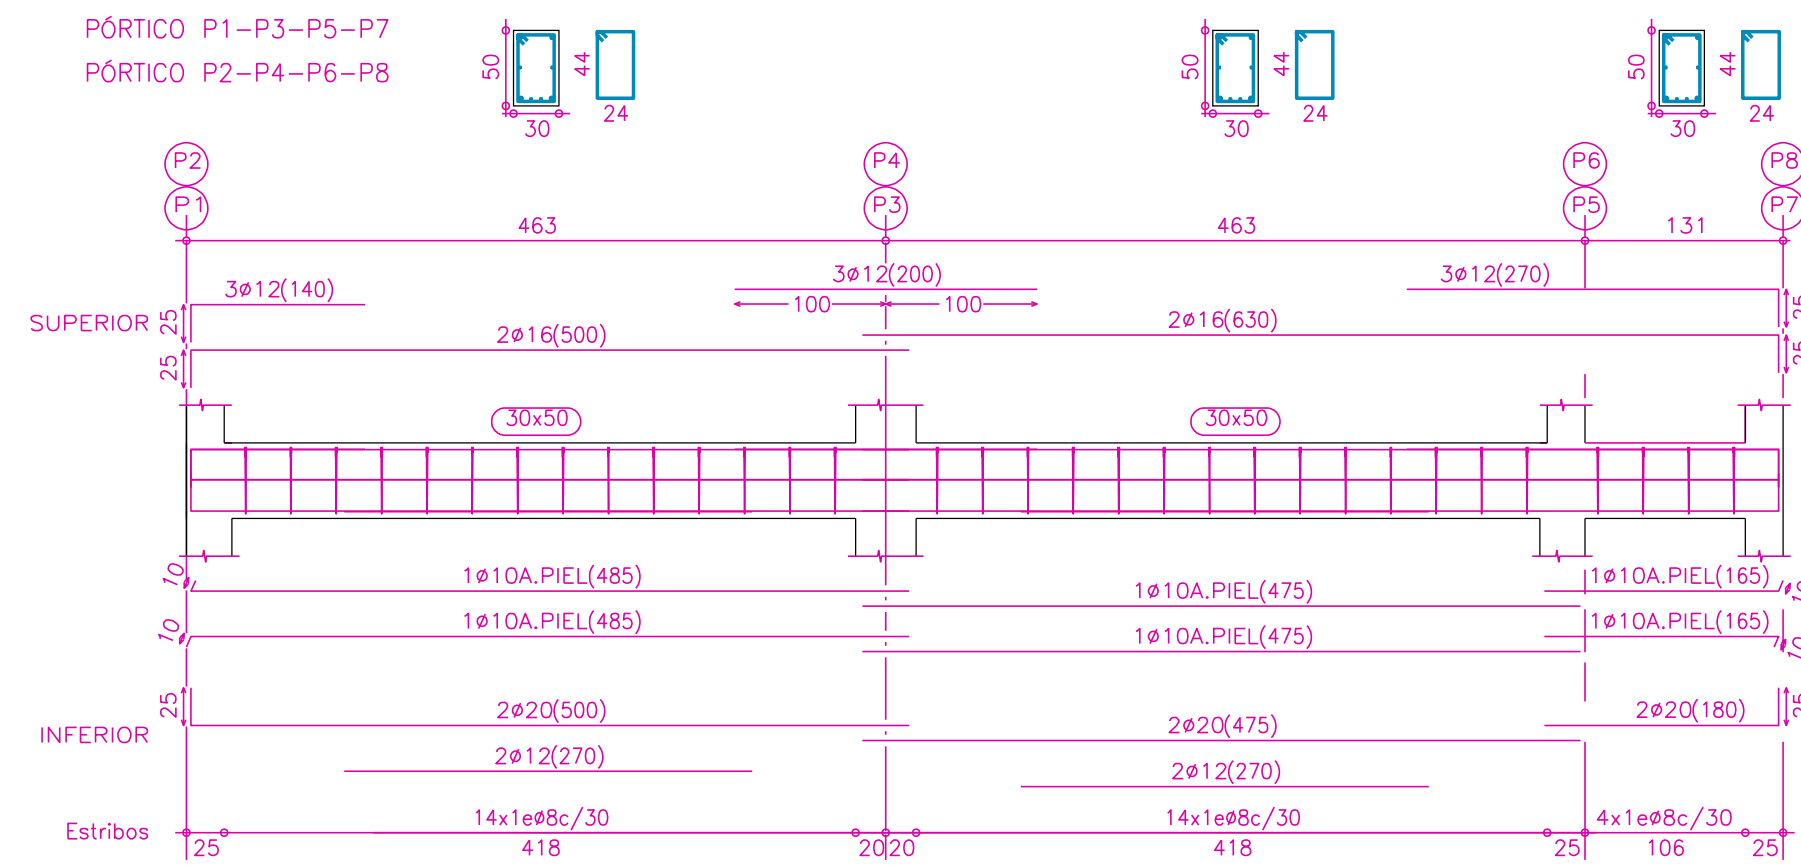


VIGAS SOLERA

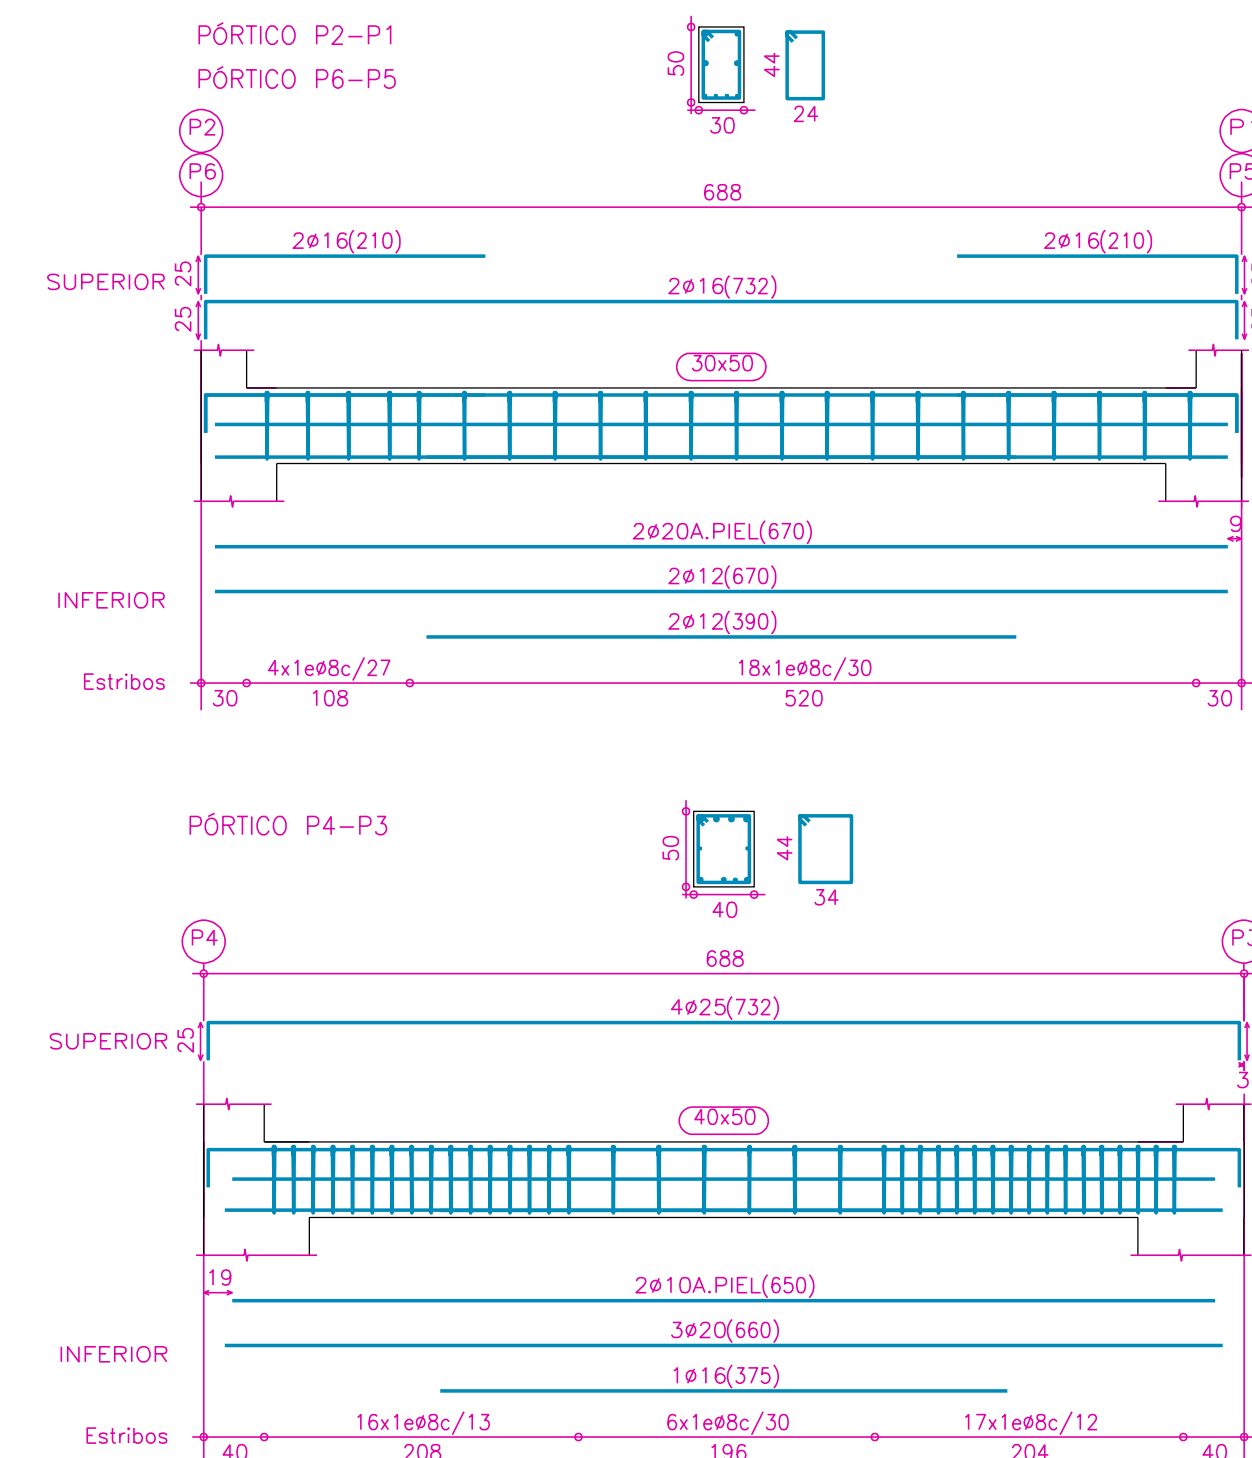


PESO PROPIO	3'50 KN/m2
PAVIMENTO	1'80 KN/m2
TABQUERIA	1'00 KN/m2
SOBRECARGA USO	2'00 KN/m2
TOTAL	8'30 KN/m2

CANTO DE FORJADO B+H	CARGA TOTAL	APUNTALAMIENTO	HORMIGÓN	ACERO
AUTORRESISTENTE 21+4 (T)	8'30 KN/m2	---	HA-25/B/20/XC1	B-500-S/T

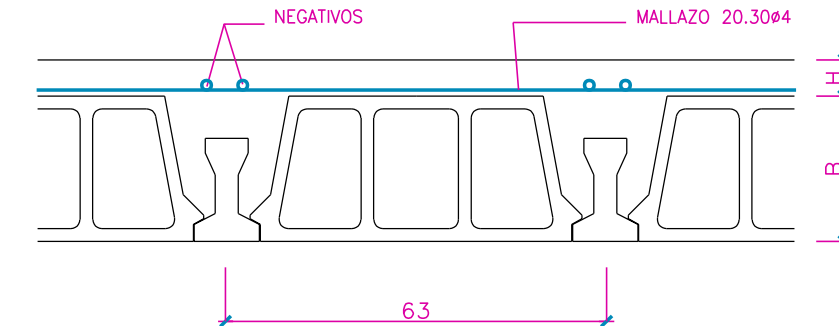

FORJADO SOLERA VIGUETAS NAVARRAS TIPO T (AUTORRESISTENTE)
o 63 cm DE ENTREVIGADO Y BOVEDILLA RESISTENTE

DETALLE SECCIÓN FORJADO SOLERA

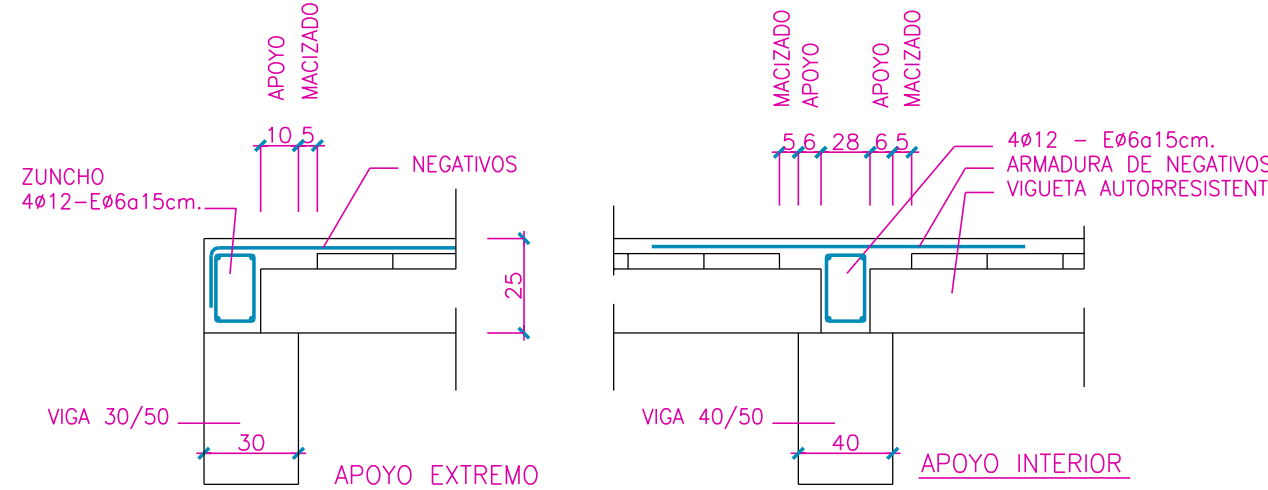

DETALLE APOYO FORJADO AUTORRESISTENTE

ELEMENTOS ESTRUCTURALES DE HORMIGÓN ARMADO: ESPECIFICACIONES SEGÚN "CÓDIGO ESTRUCTURAL"									
Vida útil nominal del edificio : 50 AÑOS									
Nivel de control de la ejecución : NORMAL									
Elemento estructural	Clase de exposición	Hormigón		Recubrimiento nominal (mm)			Acero		
		Tipo	Nivel de control	superior	lateral	inferior	Tipo	Exigencia	
Cimentación	XC2	HA-25/P/30	ESTADÍSTICO	30	30	30	Barras: B 500 S	Markado CE o Distintivo de calidad oficialmente reconocido	
Muros	XC2	HA-25/B/20	ESTADÍSTICO	--	30	--			
Pilares	XC1	HA-25/B/20	ESTADÍSTICO	--	30	--			
Vigas	XC1	HA-25/B/20	ESTADÍSTICO	25	30	30			
Forjados	XC1	HA-25/B/20	ESTADÍSTICO	25	30	30	Mallas: B 500 T		
Otros									

CENTRO DE ACOGIDA URDINA EN YESA (NAVARRA)

PROYECTO DE EJECUCIÓN

PLANO N°: 7


ESTRUCTURA I: CIMENTACIÓN - PILARES - FORJADO SOLERA

Escala: 1/50


PROMOTOR: AYUNTAMIENTO DE YESA

ARQUITECTOS: ANTONIO ALEGRIA EZQUERRA - JOSÉ JOAQUÍN EGUIZA ITOIZ


FECHA: FEBRERO DE 2025

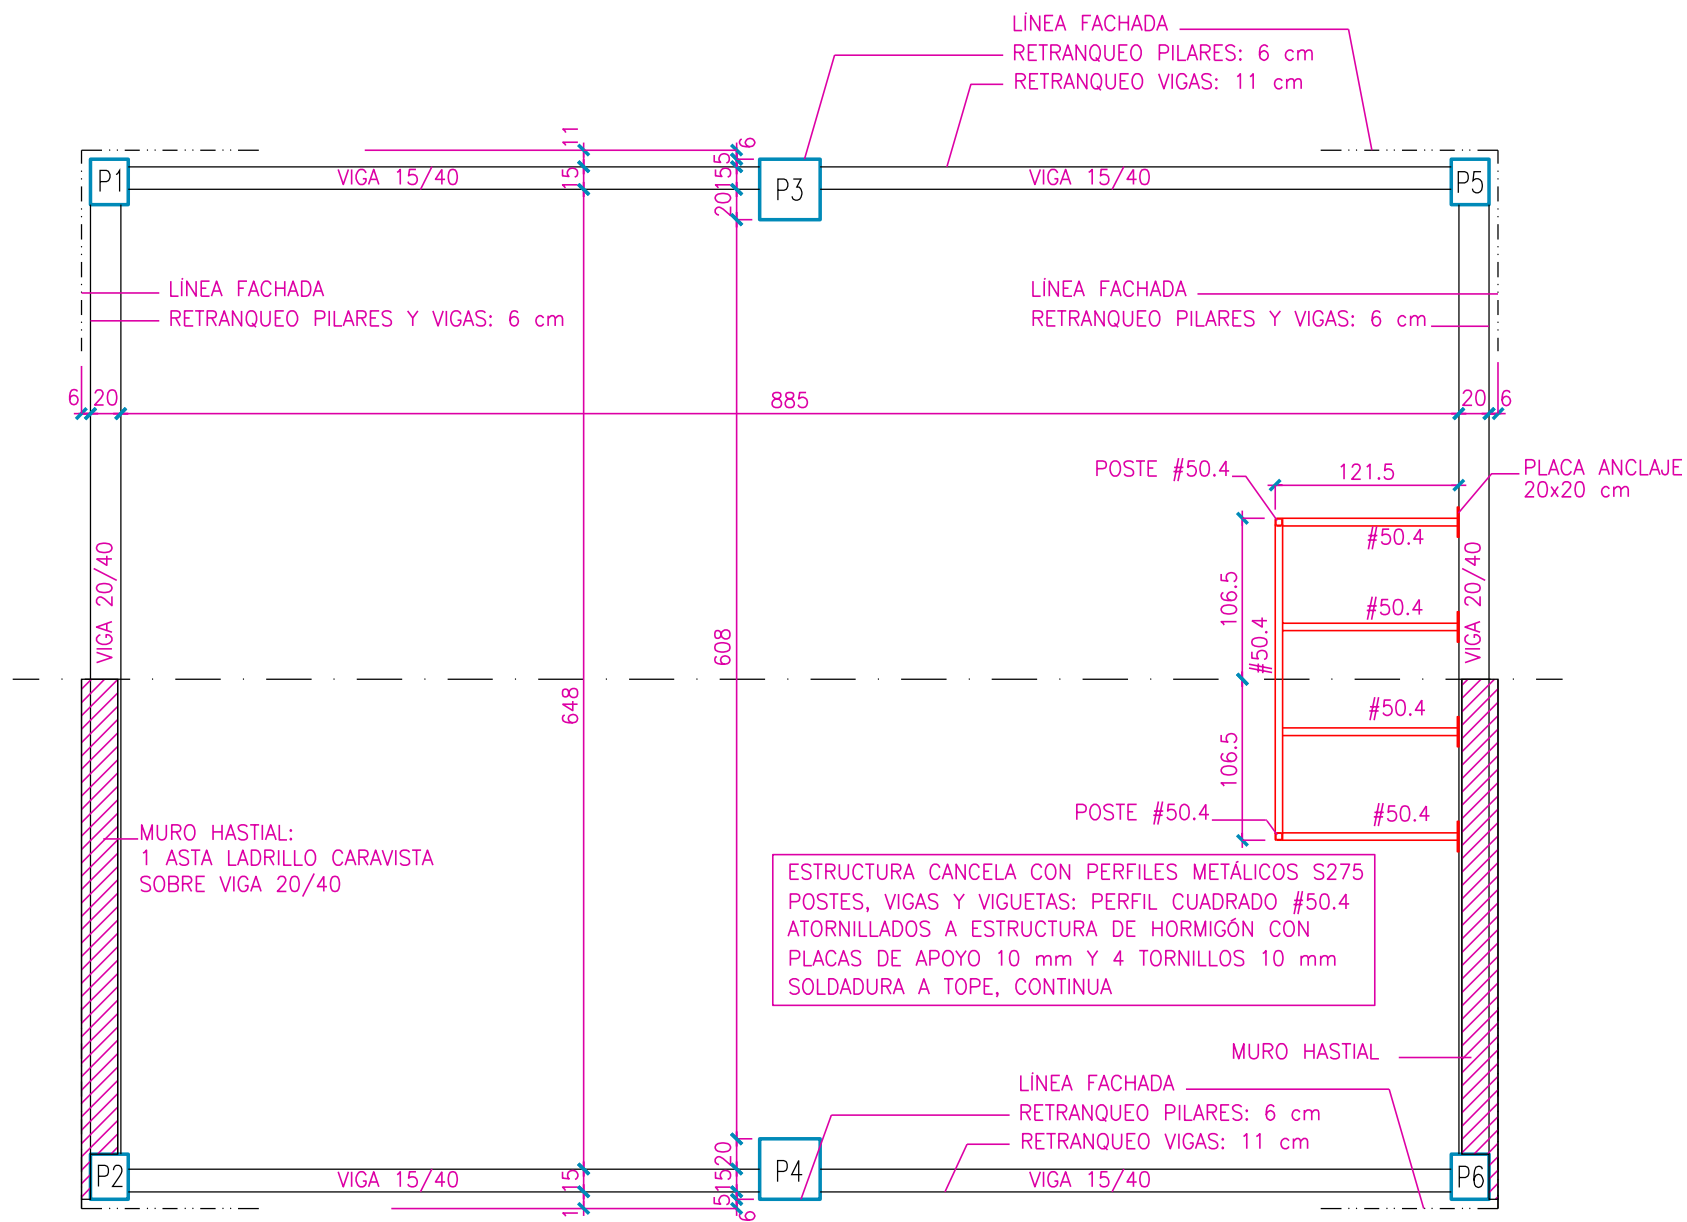


ESTRUCTURA DE CUBIERTA: HORMIGÓN

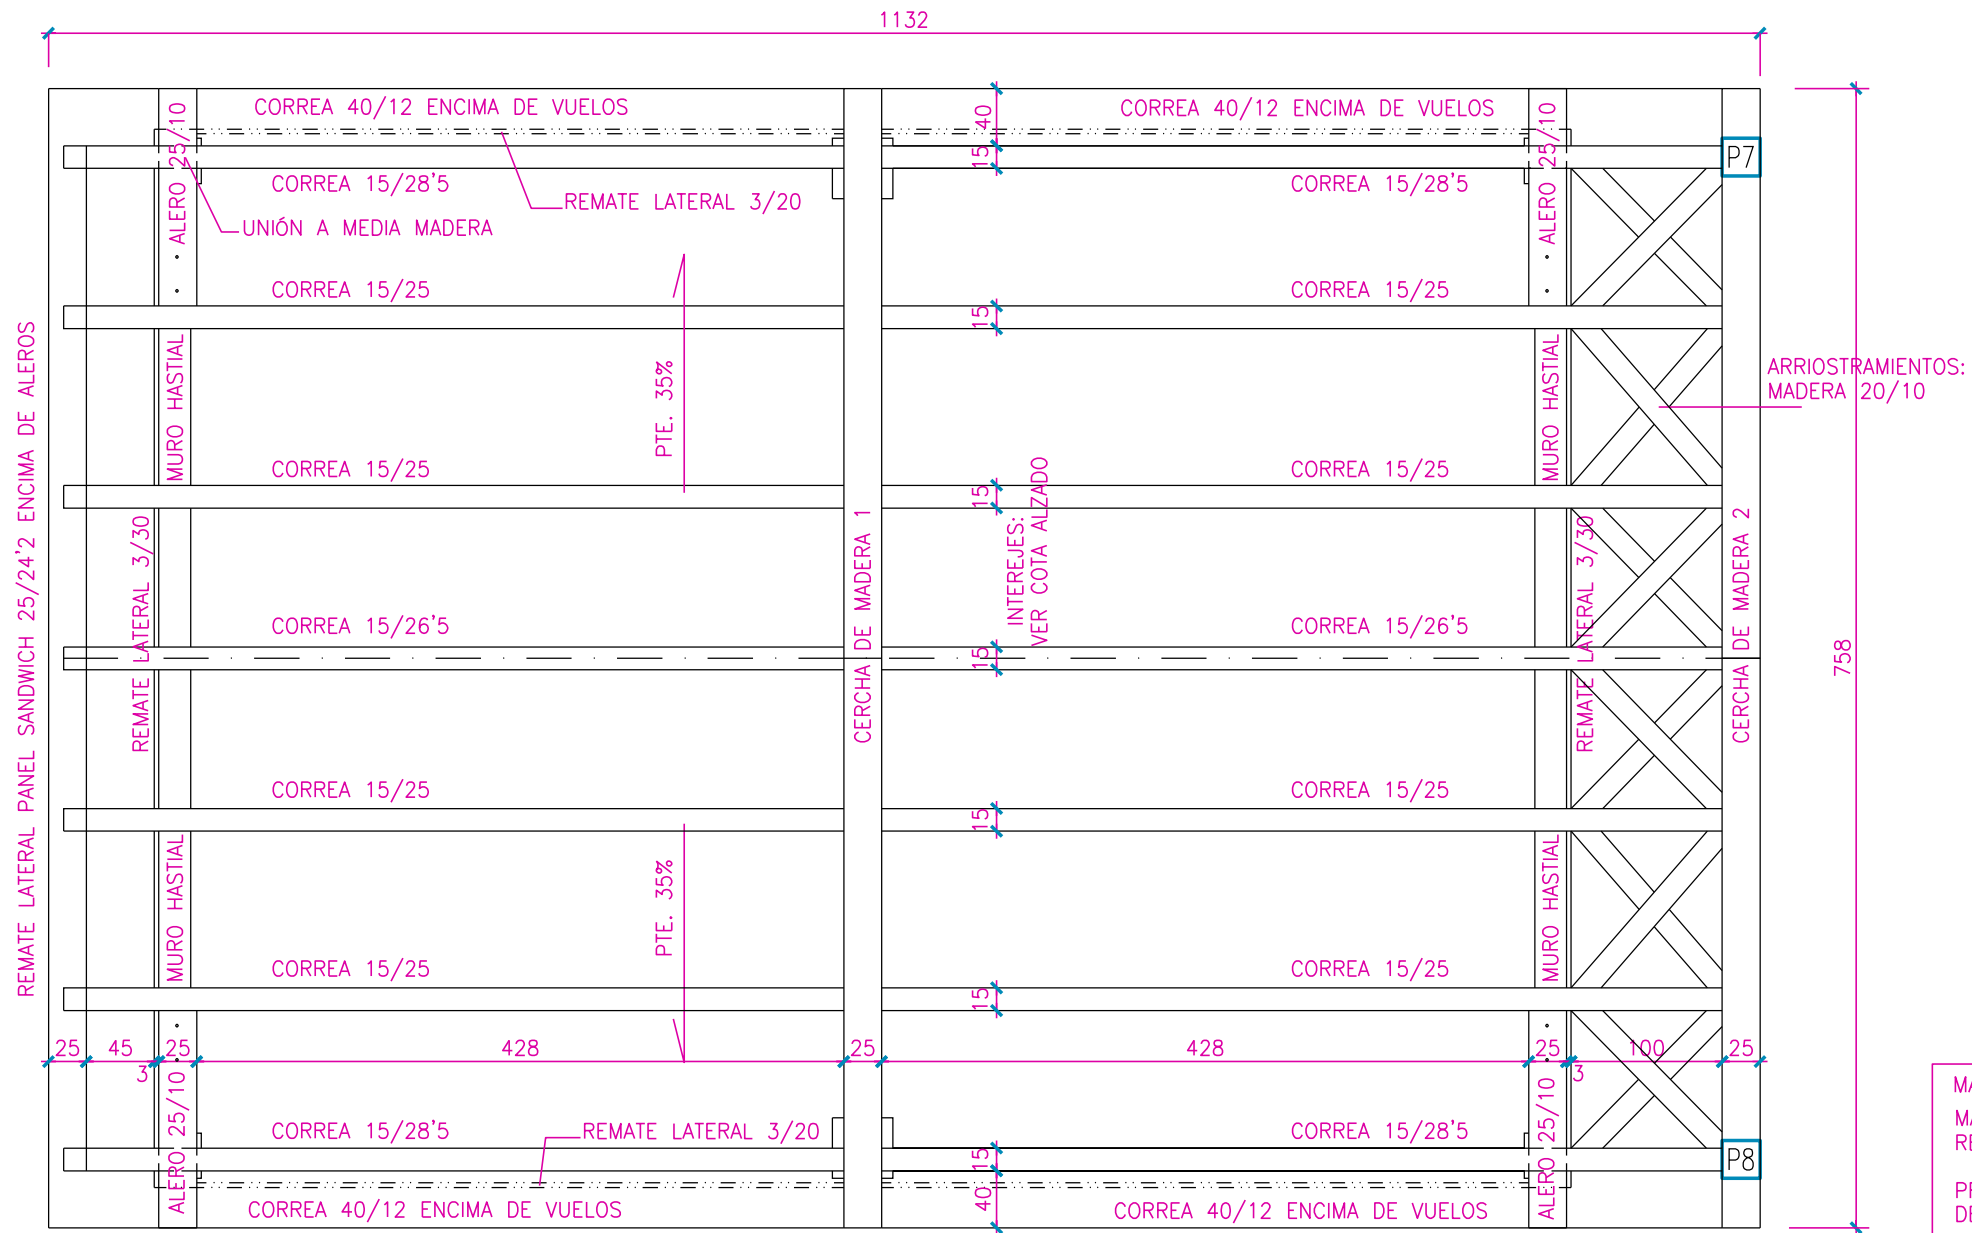


ESTRUCTURA DE CUBIERTA: MADERA

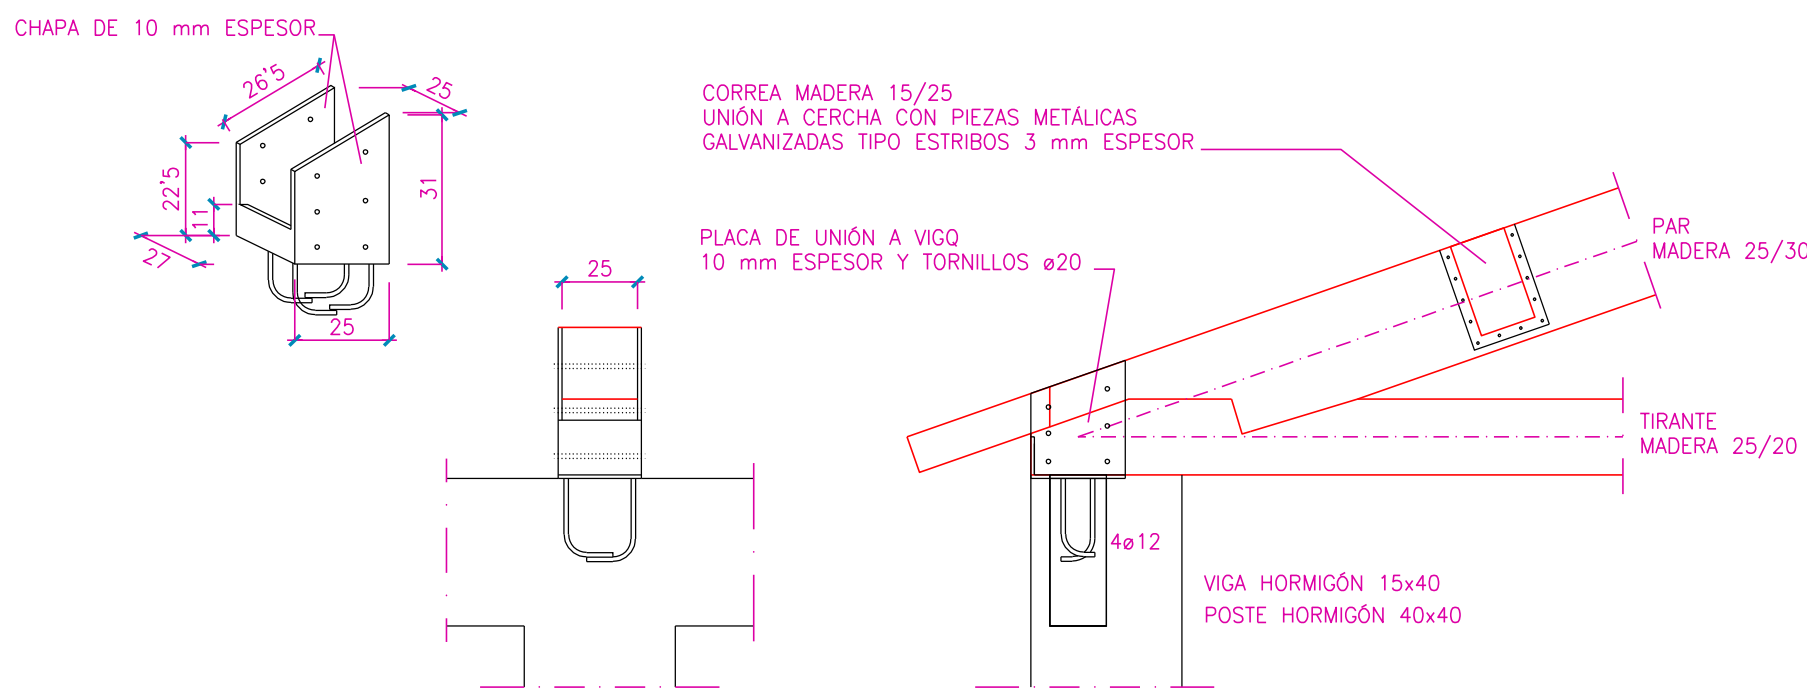


DETALLES APOYO CERCHA 1

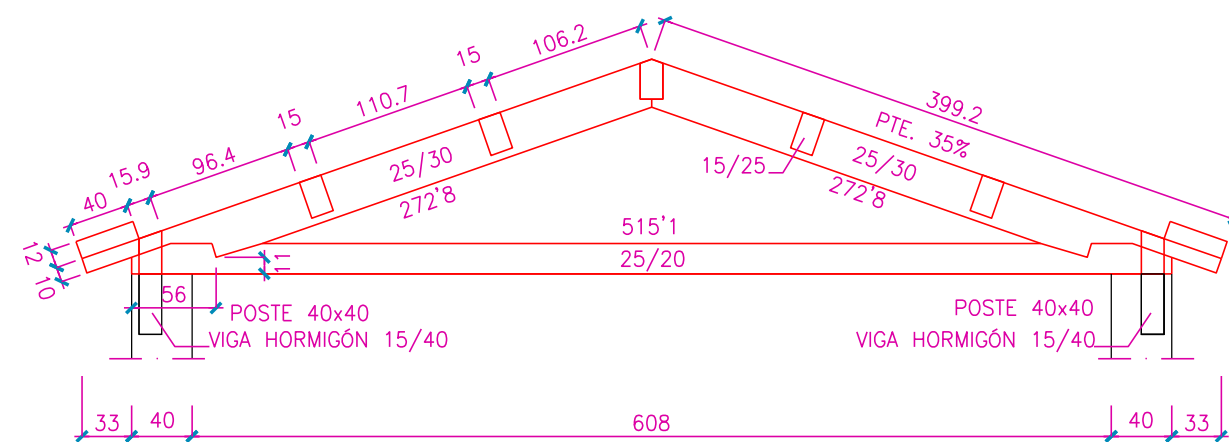



CERCHA DE MADERA 1 (INTERIOR)

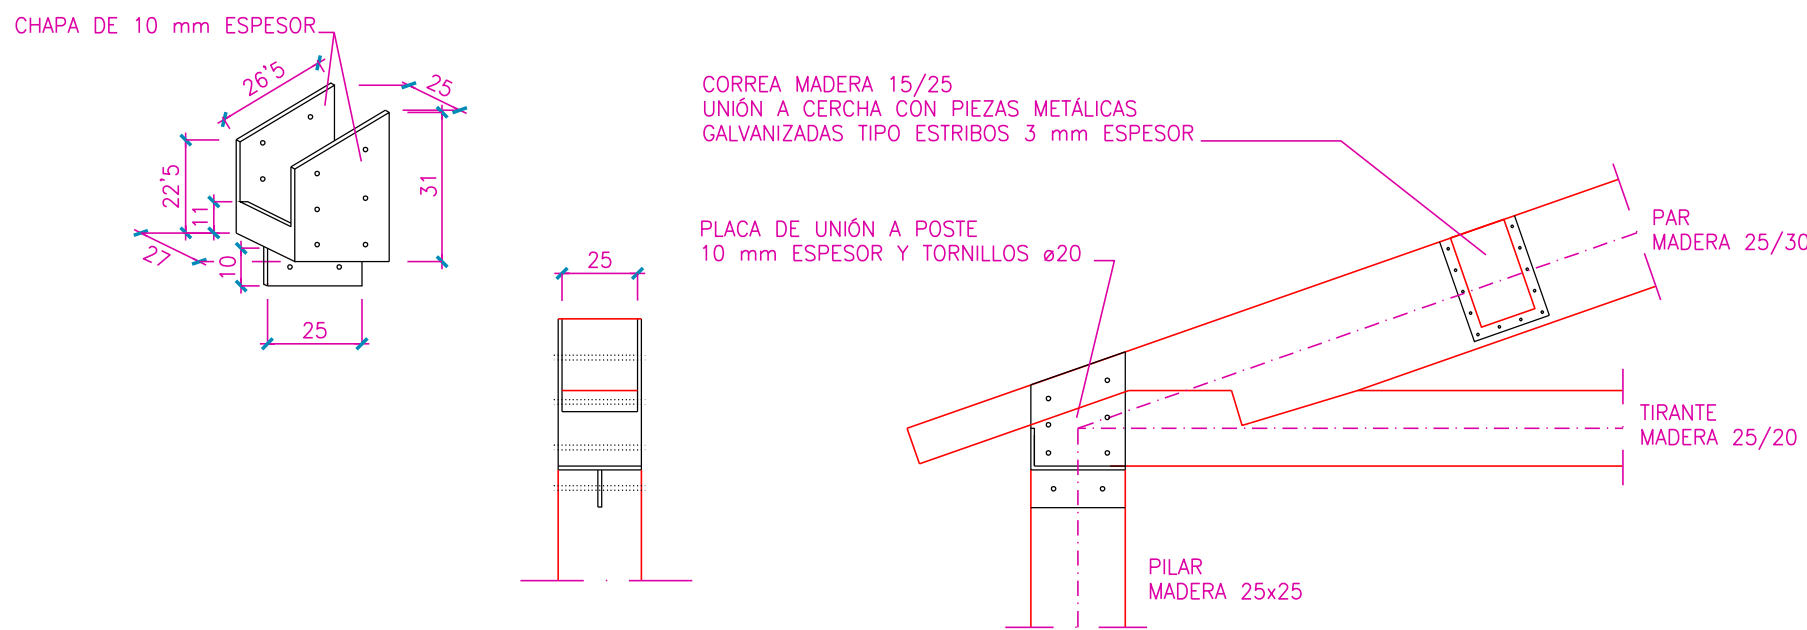

DETALLES APOYO CERCHA 2

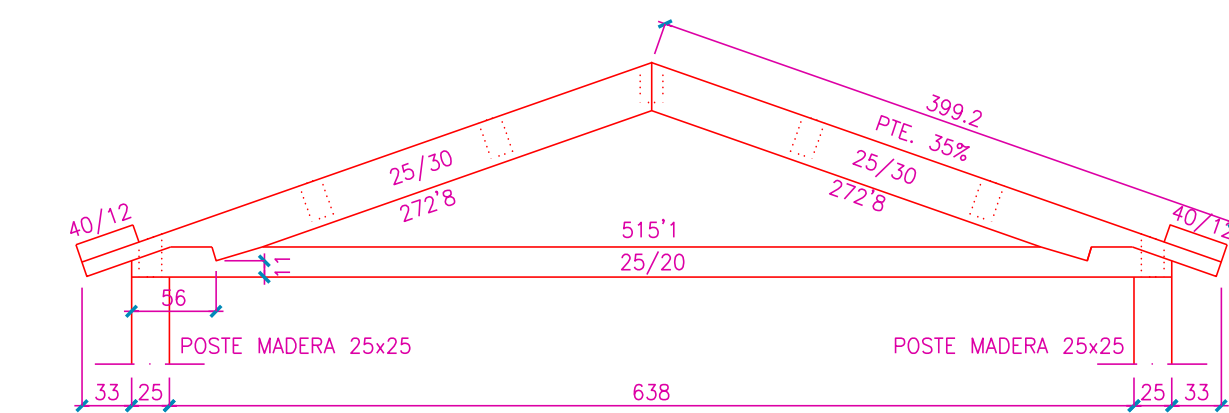

CERCHA DE MADERA 2 (PORCHE)

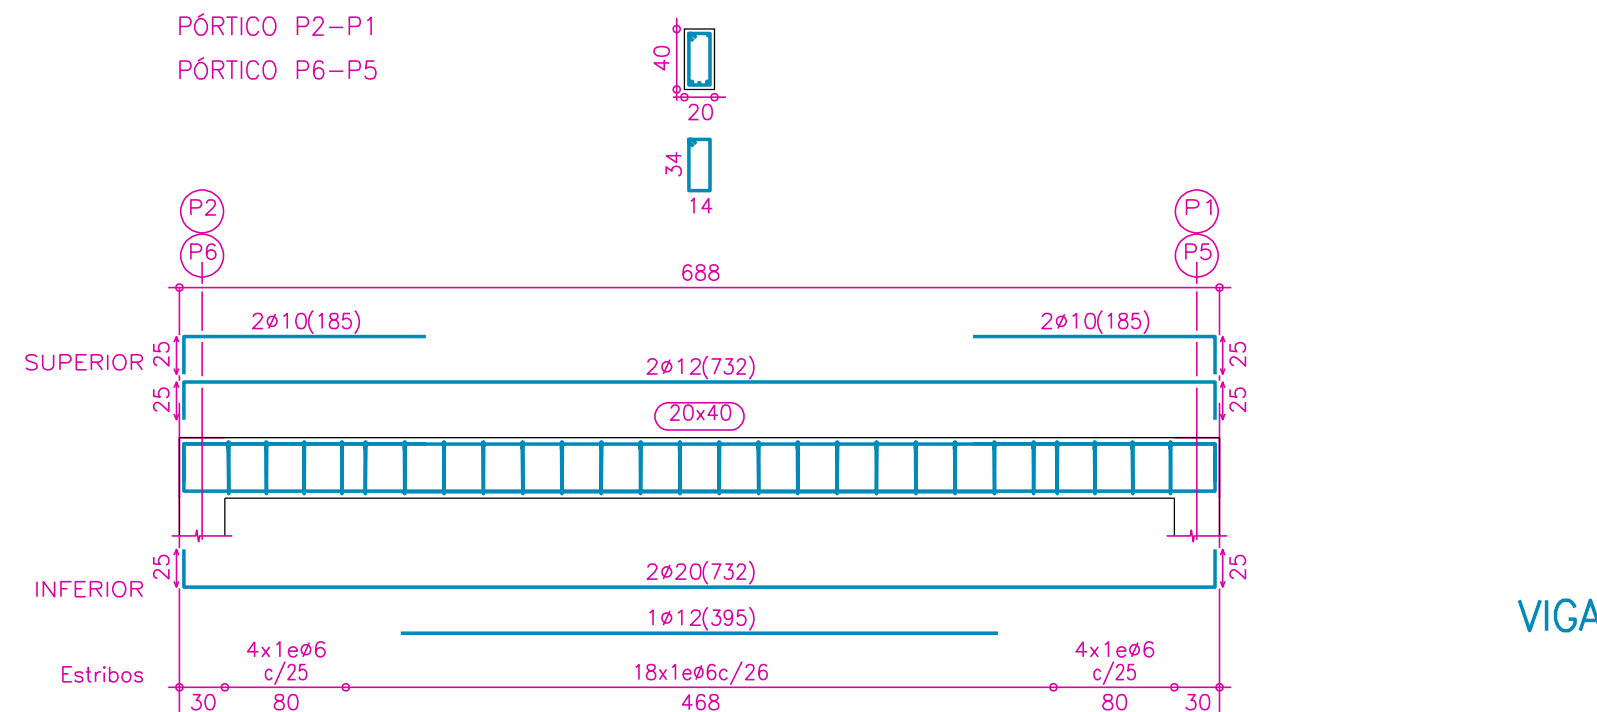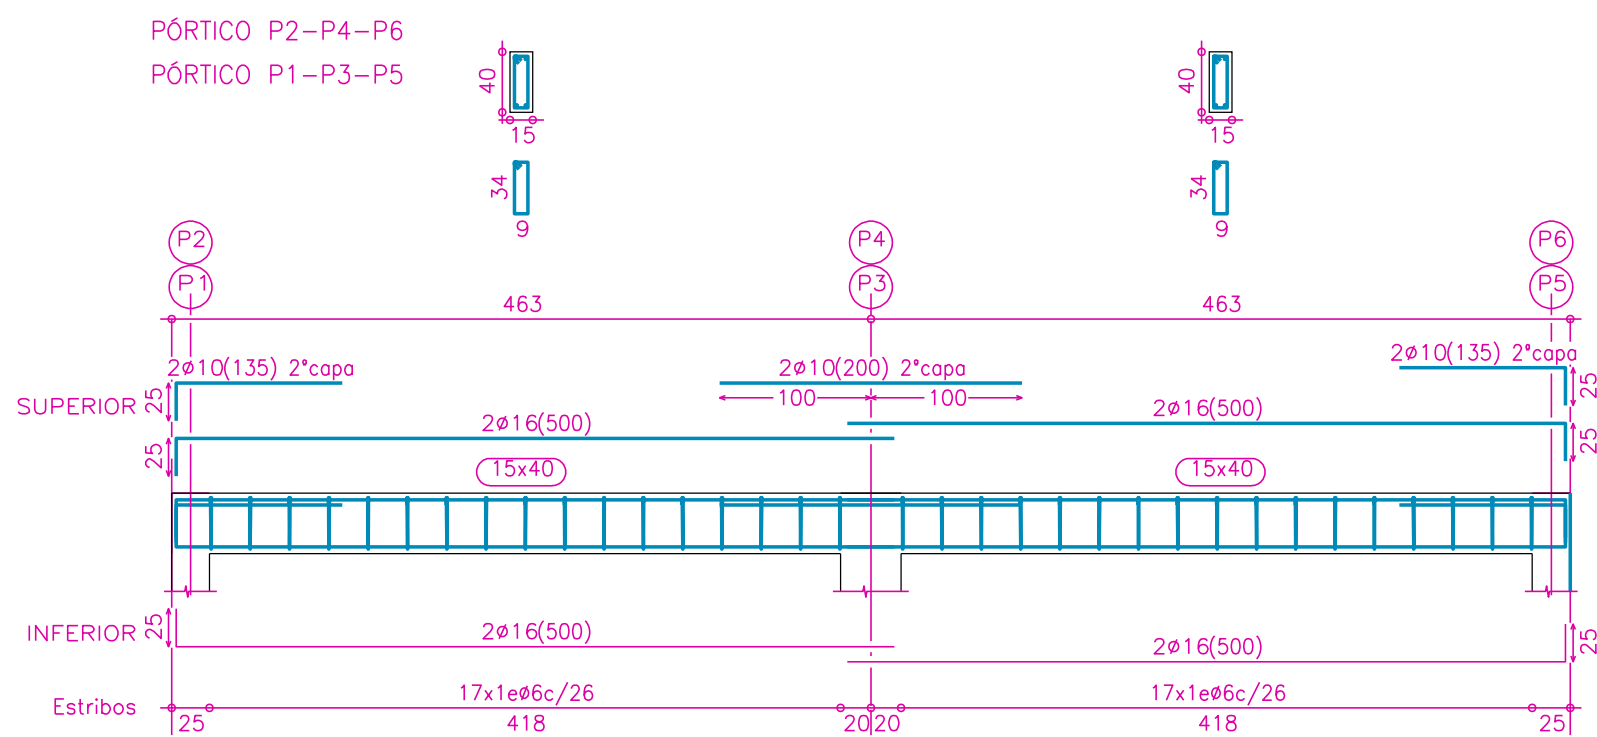

VIGAS TECHO PLANTA BAJA

ELEMENTOS ESTRUCTURALES DE HORMIGÓN ARMADO: ESPECIFICACIONES SEGÚN "CÓDIGO ESTRUCTURAL"								
Vida útil nominal del edificio : 50 AÑOS								
Nivel de control de la ejecución : NORMAL								
Elemento estructural	Clase de exposición	Hormigón		Recubrimiento nominal (mm)			Acero	
		Tipo	Nivel de control	superior	lateral	inferior	Tipo	Exigencia
Cimentación	XC2	HA-25/P/30	ESTADÍSTICO	30	30	30	Barras: B 500 S	Marcado CE o Distintivo de calidad oficialmente reconocido
Muros	XC2	HA-25/B/20	ESTADÍSTICO	--	30	--		
Pilares	XC1	HA-25/B/20	ESTADÍSTICO	--	30	--	Mallas: B 500 T	
Vigas	XC1	HA-25/B/20	ESTADÍSTICO	25	30	30		
Forjados	XC1	HA-25/B/20	ESTADÍSTICO	25	30	30		
Otros								

CENTRO DE ACOGIDA URDINA EN YESA (NAVARRA)

PROYECTO DE EJECUCIÓN

PLANO Nº: 8

ESTRUCTURA II: ESTRUCTURA DE CUBIERTA


Escala: 1/50

PROMOTOR: AYUNTAMIENTO DE YESA
ARQUITECTOS: ANTONIO ALEGRIA EZQUERRA - JOSÉ JOAQUÍN EGUIZA ITOIZ

FECHA: FEBRERO DE 2025



- 1 REJILLA DE TOMA DE AIRE EXTERIOR O DESCARGA INOX D.160MM PAGS 160 INOX
- 2 CONDUCTO RÍGIDO AISLADO DE POLIETILENO D.160MM 2M GPR ISO 160
- 3 VMC DE DOBLE FLUJO CON INTERCAMBIADOR DE CALOR DE TIPO CONTRAFLUJO S&P BR 40 A-C
- 4 SILENCIADOR FLEXIBLE D.160MM 0.5M LAF 160 0.5M-25
- 5 CONDUCTO FLEXIBLE DE PVC REFORZADO CON ARMAZÓN HELICOIDAL GPX.160 6M
- 6 TUBO CIRCULAR Ø150X3000 TUBCIR TC 150 3.0 N
- 7 TUBO CIRCULAR Ø120X3000 TUBCIR TC 120 3.0 N
- 8 BOCA DE EXTRACCIÓN/IMPULSIÓN BDOP 125+ REGULADOR DE CAUDAL RDR-125/45
- 9 BOCA DE EXTRACCIÓN/IMPULSIÓN BDOP 160+ REGULADOR DE CAUDAL RDR-160/180
- 10 EXTRACTOR S&P SILENT ECOWATT 1 ACCIONADO CON LA ILUMINACIÓN
- 11 CONDUCTO SEMIRÍGIDO ALUMINIO ALMA DE ACERO FORRADO DE PVC Ø 100 MM.
- 12 REJILLA DE TOMA DE DESCARGA INOX D.100MM PAGS 100 INOX

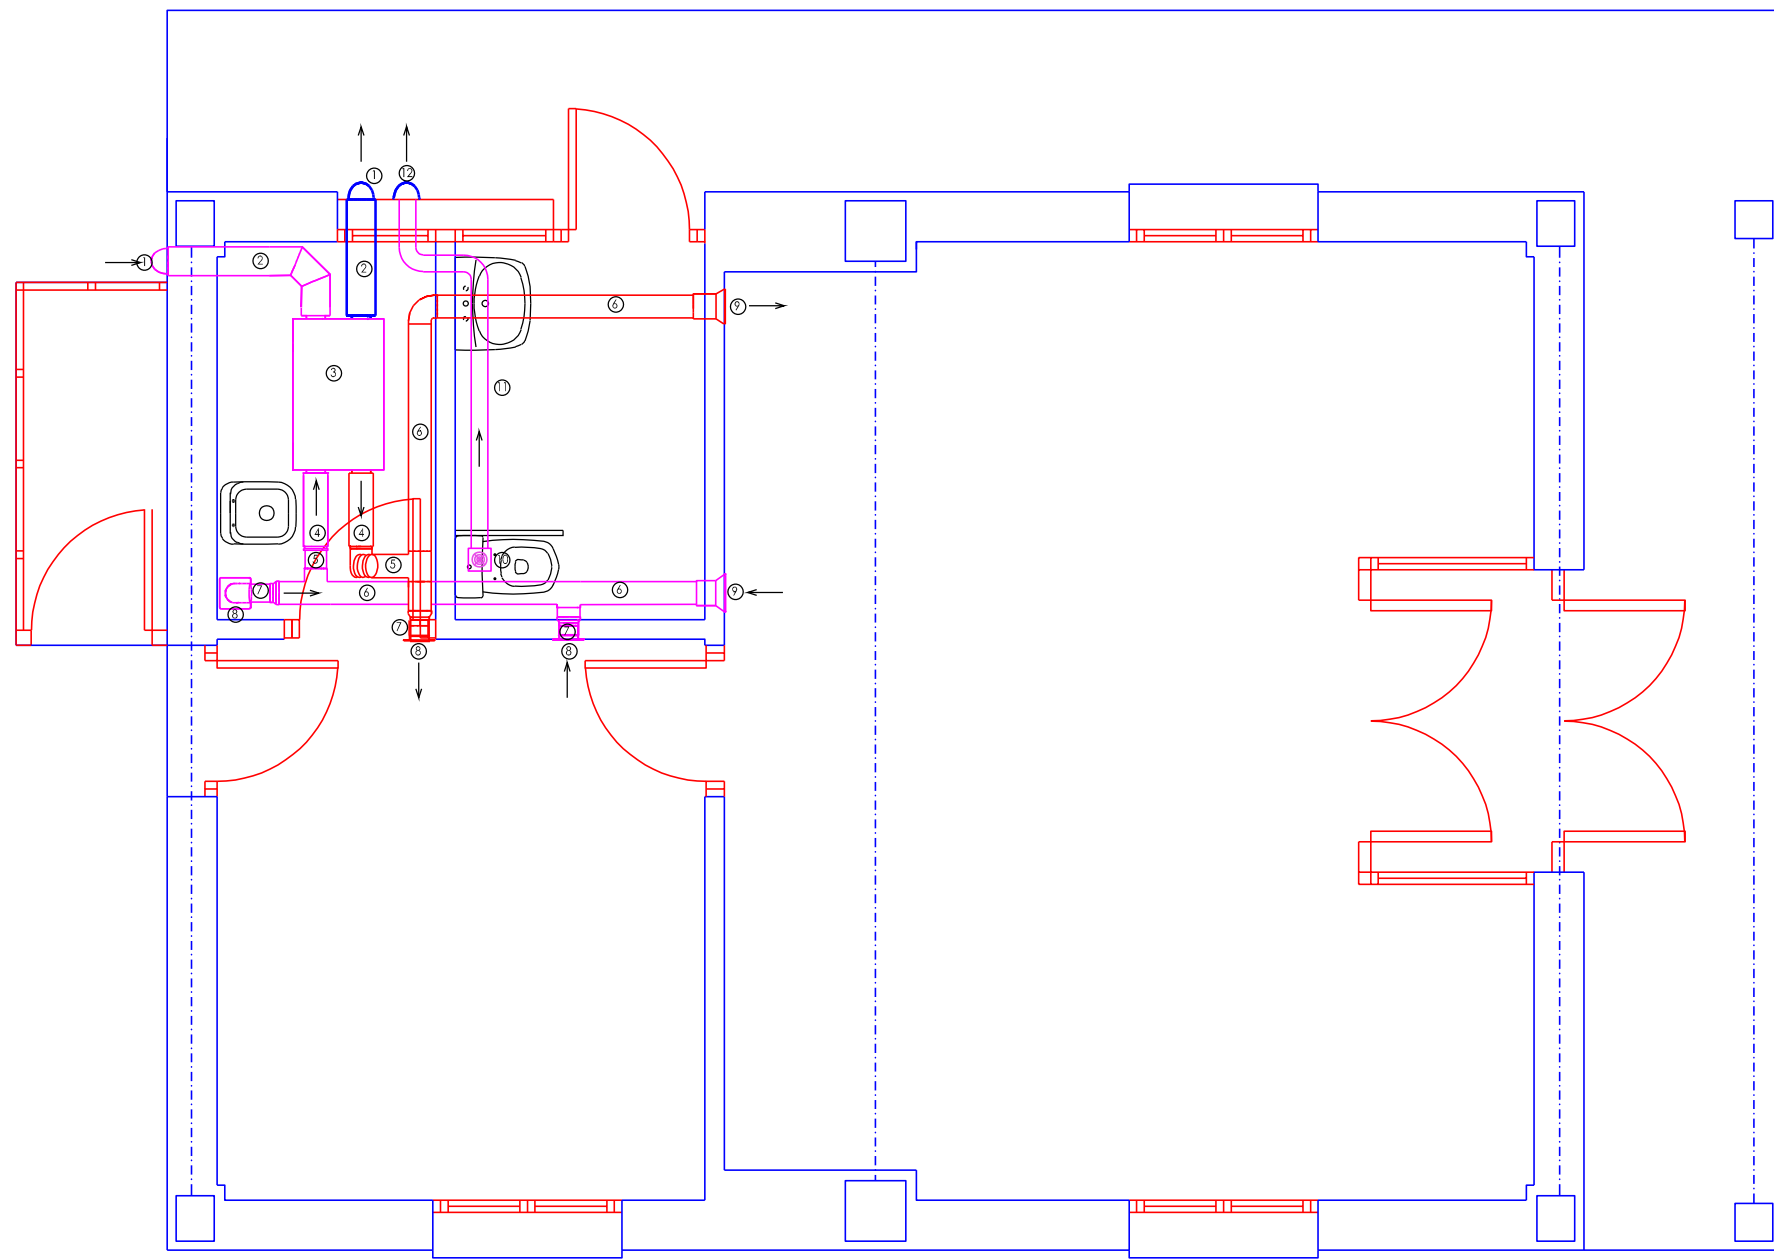

CENTRO DE ACOGIDA URDINA EN YESA (NAVARRA)

PROYECTO DE EJECUCIÓN

PLANO Nº: 11

INSTALACIONES III: VENTILACIÓN

Escala: 1/50

PROMOTOR: AYUNTAMIENTO DE YESA
ARQUITECTOS: ANTONIO ALEGRIA EZQUERRA - JOSÉ JOAQUÍN EQUIZA ITOIZ

FECHA:
FEBRERO DE 2025

LEYENDA DE TELECOMUNICACIONES

- (SI) TOMA DE SERVICIOS INTEGRALES (PREVISIÓN SIN CABLEADO)
- (TF) TOMA DE TELEFONÍA
- ☐ CAJA DE REGISTRO TELECOMUNICACIONES (20/30/6) A CADA UNA. TUBO ENTRADA DE Ø25

———— CANALIZACIÓN TELECOMUNICACIONES 40/63


CANALIZACIÓN 2Ø25 mm DE ENTRADA TF HASTA ROUTER

LEYENDA DE ELECTRICIDAD		COLOCACIÓN INTERRUPTORES, ENCHUFES Y APLIQUES	
	CONTADOR	(DISTANCIAS MEDIDAS DE SUELO A BASE DE APARATOS)	
	CUADRO GENERAL DE PROTECCIÓN	INTERRUPTORES	1'05 m.
	PULSADOR	ENCHUFES	0'20 m.
	ZUMBADOR		
	PUNTO DE LUZ EN TECHO		
	PUNTO DE LUZ EN PARED (APLIQUE)		
	LUMINARIA DE PIE DE ALUMBRADO PÚBLICO		
	INTERRUPTOR SIMPLE		
	CONMUTADOR		
	ENCHUFE 16 A.+T.T. (otros usos)		
	DETECTOR DE PRESENCIA		
	— — — CANALIZACIÓN BAJA TENSIÓN Ø110		
	— — — CANALIZACIÓN ALUMBRADO PÚBLICO Ø110		
	— — — CANALIZACIÓN ALUMBRADO PÚBLICO Ø163		
	⊗ EXTINTOR POLVO ABC EFICACIA 21A-113B		
	⊗ EXTINTOR CO2 5 kg.		
	<u>SALIDA</u> LUZ EMERGENCIA Y SEÑALIZACIÓN "SALIDA"		
	LUZ EMERGENCIA Y SEÑALIZACIÓN DINÁMICA		
	CONDUCTOR DE COBRE DESNUDO 1x35 mm ² ENTERRADO		
	PICA DE TIERRA 2m		
		<u>RED DE TIERRAS EN ALUMBRADO PÚBLICO</u>	
		PICA Ac-Cu Ø14,6 mm. Y 2 m. DE LONGITUD	
		* La línea de distribución de tierra se realizará con cable de cobre desnudo de 35 mm ² de sección uniendo todos los electrodos de la red de puesta a tierra entre sí.	
		* La conexión de cada apoyo con la red de tierra se realizará con conductor de cobre aislado verde-amarillo de 16 mm ² como mínimo	

(DISTANCIAS MEDIDAS DE SUELO A BASE DE APARATOS)	
INTERRUPTORES	1'05 m
ENCHUFES	0'20 m


PICA Ac-Cu Ø14,6 mm. Y 2 m. DE LONGITUD

* La conexión de cada apoyo con la red de tierra se realizará con conductor de cobre aislado verde-amarillo de 16 mm² como mínimo.


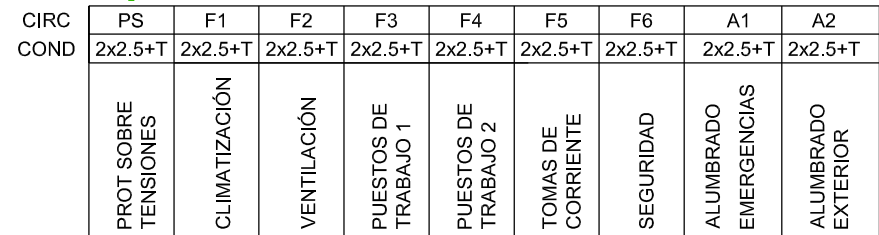


1		PUNTO DE LUZ EN TECHO-MODELO DE SUPERFICIE - LOTOS ELEGANCE ROUND PC LED DE LUXIONA
2		PUNTO DE LUZ EN TECHO-MODELO SUSPENDIDO - ARTSHAPE ROUND LED LARGE EDGE DE LUXIONA
3		PUNTO DE LUZ EN TECHO-MODELO EMPOTRADO - BERYL NEW LED 1800 DE LUXIONA
4		PUNTO DE LUZ EN TECHO-MODELO NOVOLUX DOPO X-LINE SLIM L-DOWN LED 2600 DE LUXIONA
		LUMINARIA DE PIE - MODELO NOVOLUX DOPO BINDELLA 8W 3000K 800 Im
		PUNTO DE LUZ EN PARED (APIQUE) - KUBIK SLIM ASY LED 4x1,7W DE LUXIONA
		LUZ EMERGENCIA - EVO 200 1H NP E 63 250 DE SAGELUX



DESDE RED GENERAL
ARQUETA DE TELEFONÍA - TELECOMUNICACIONES

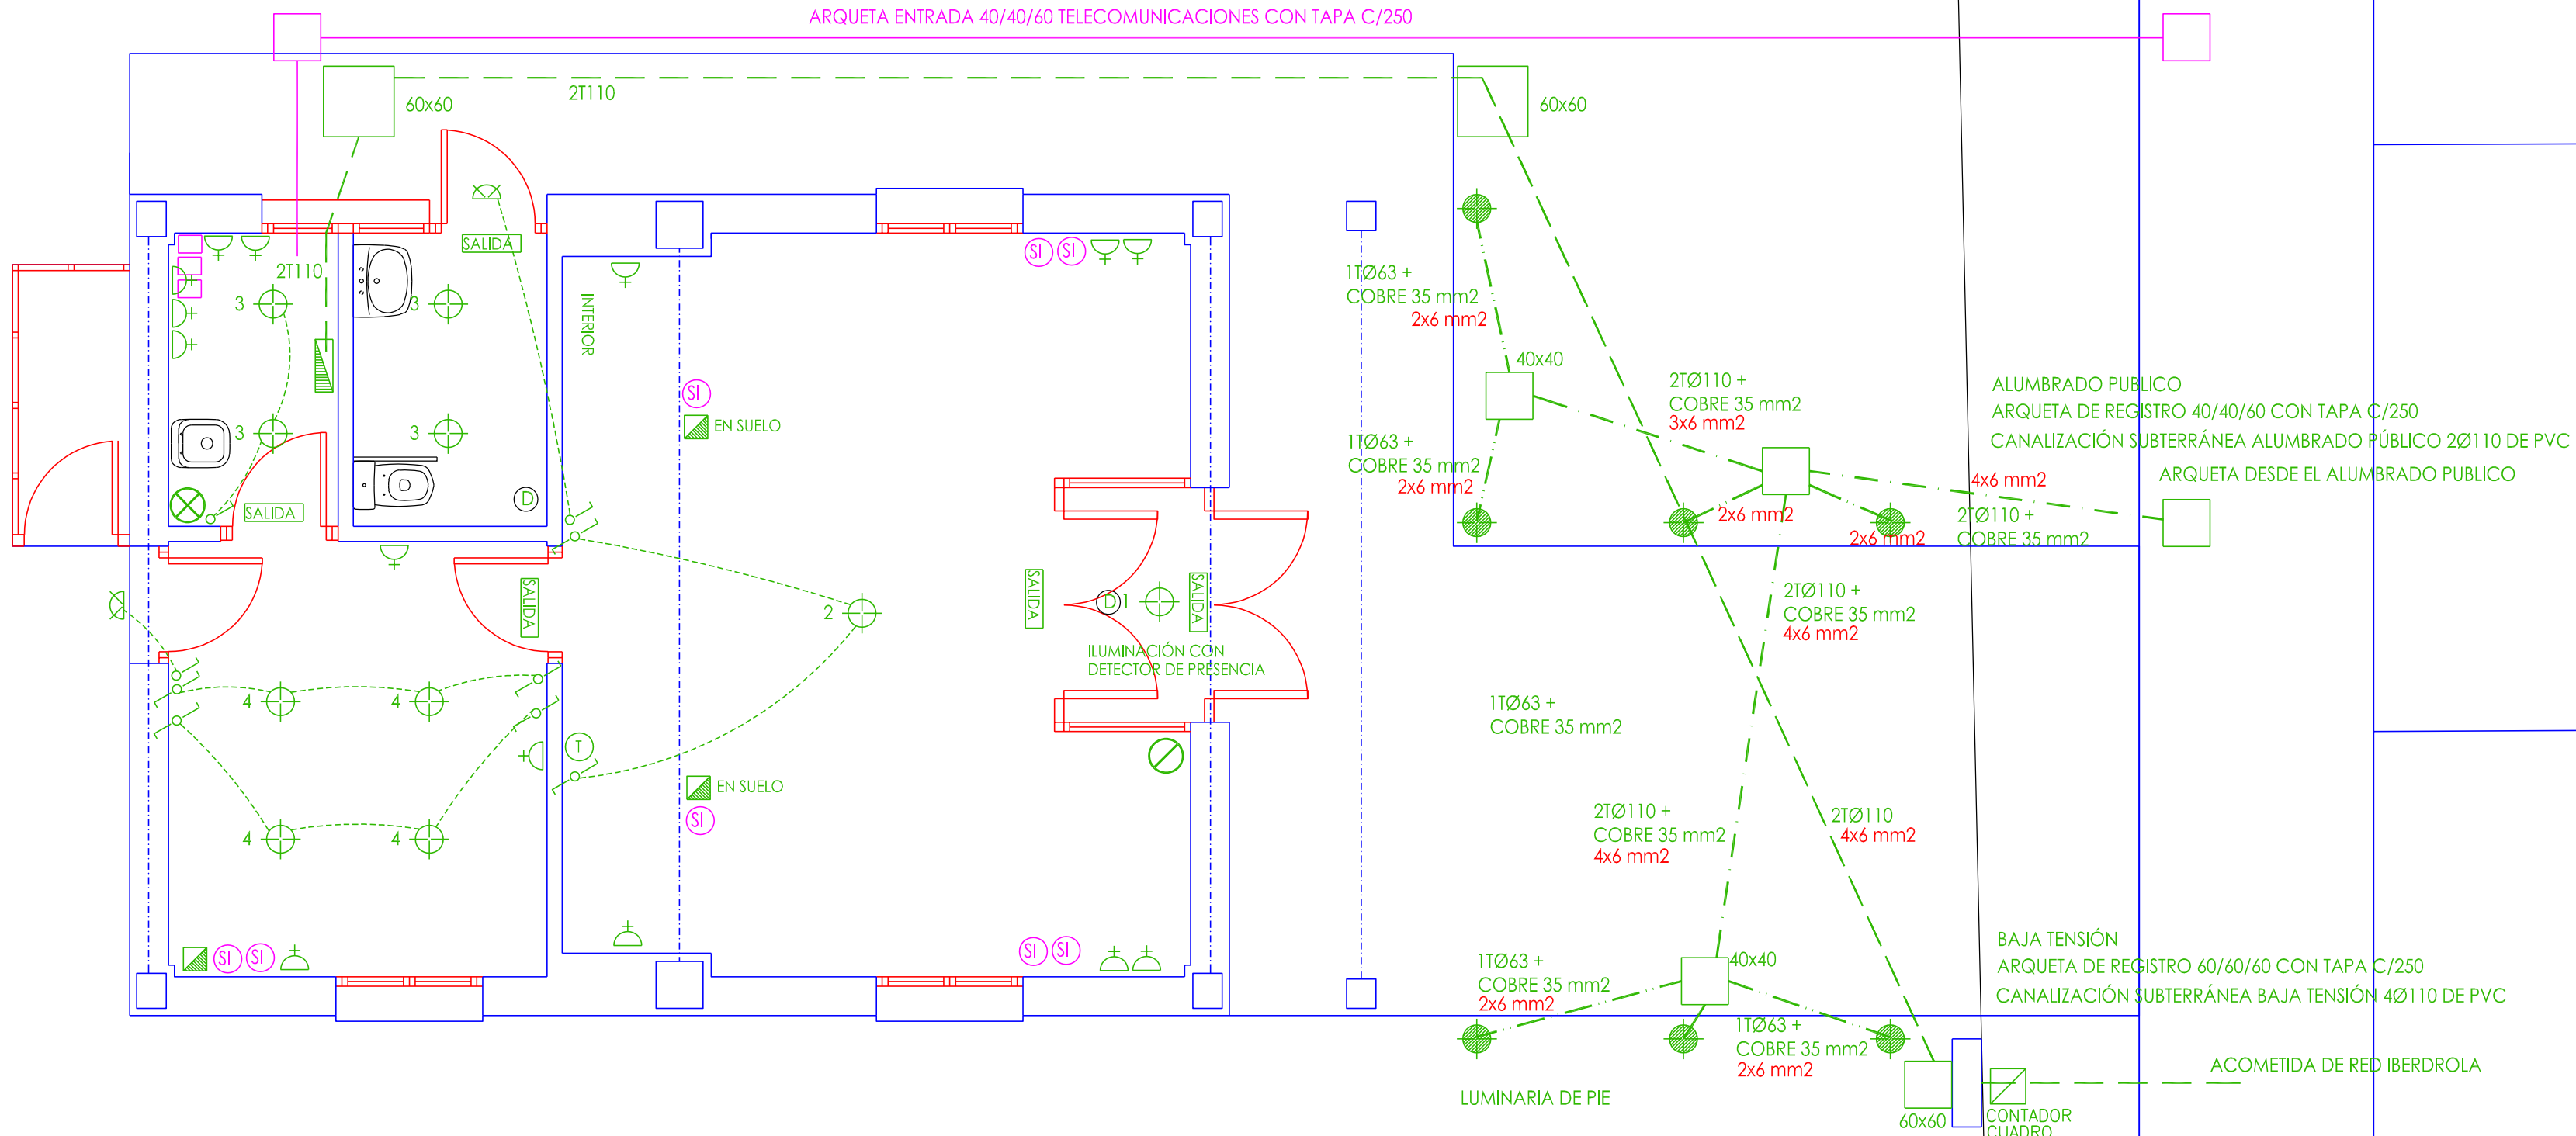

ACOMETIDA DE RED IBERDROLA

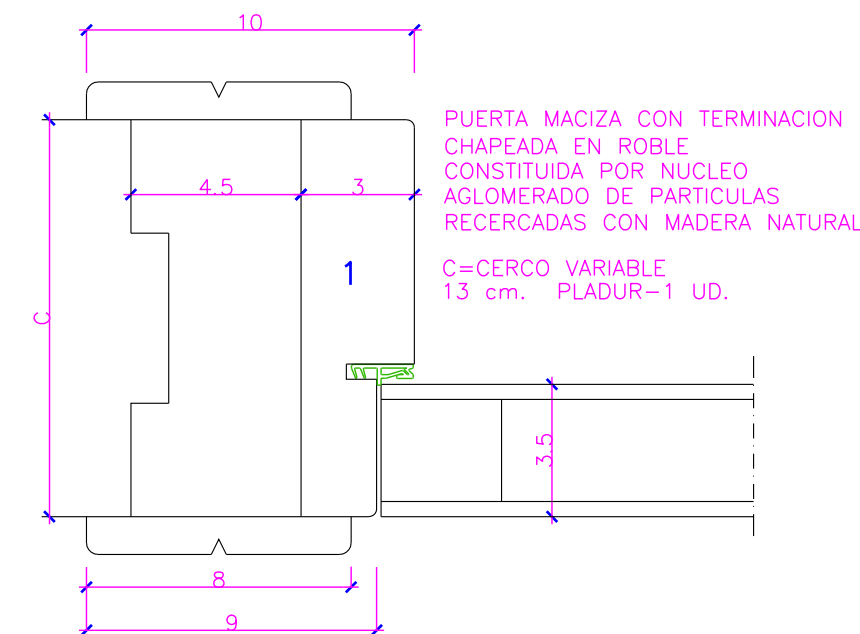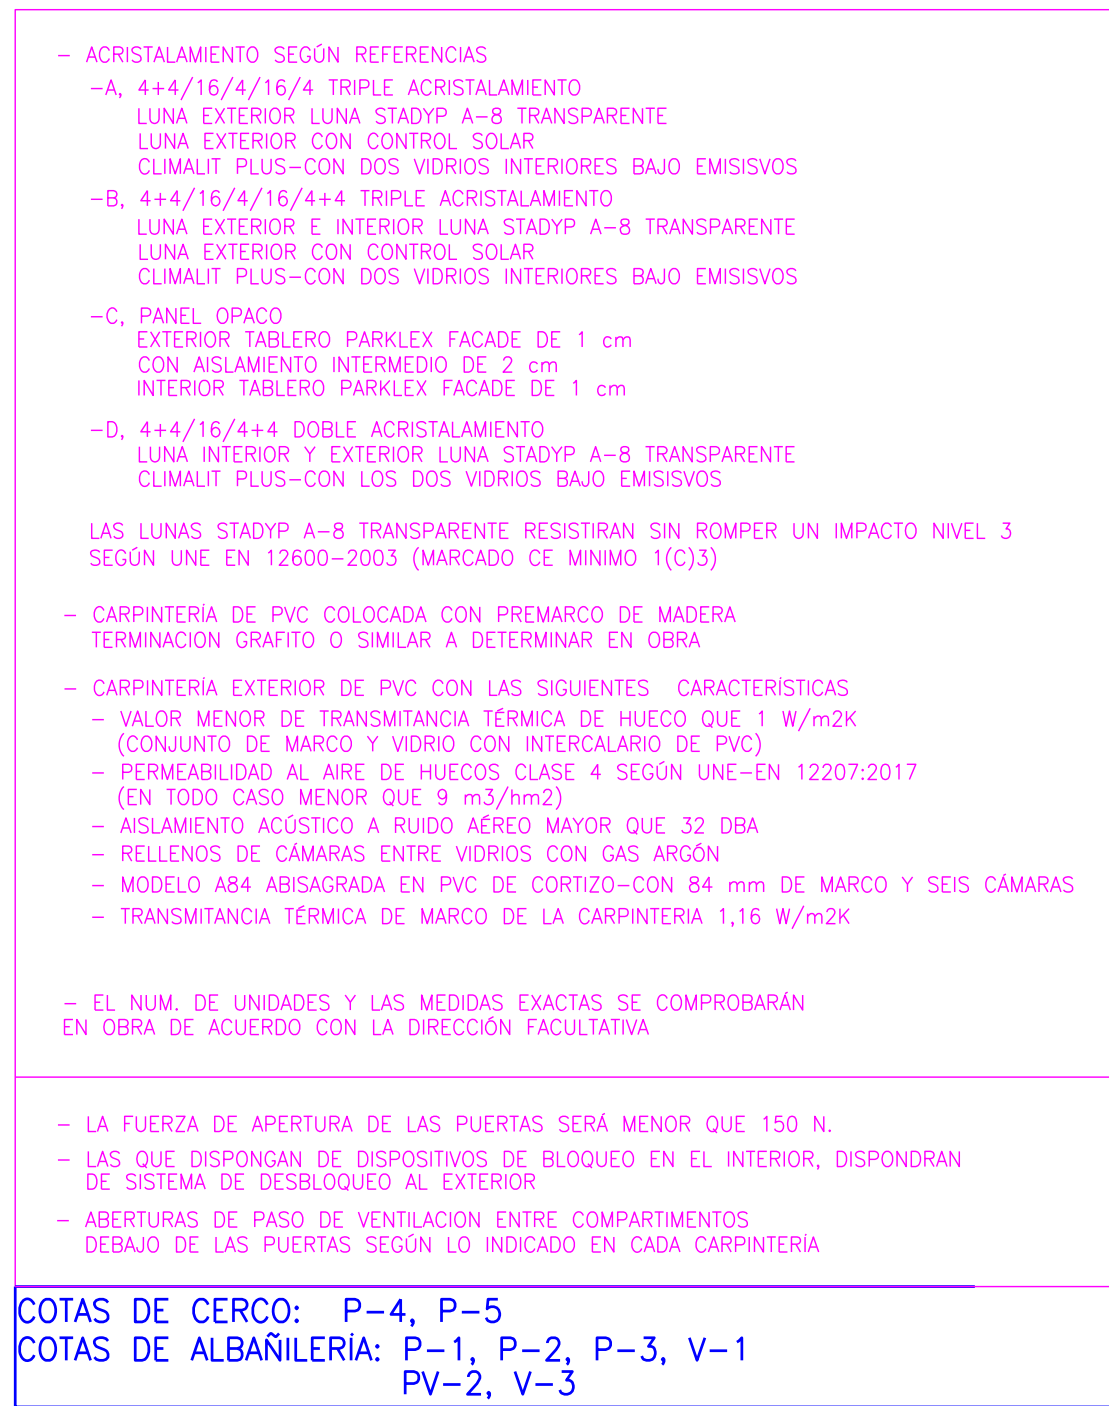

ESQUINA DE CANCELA 1/2

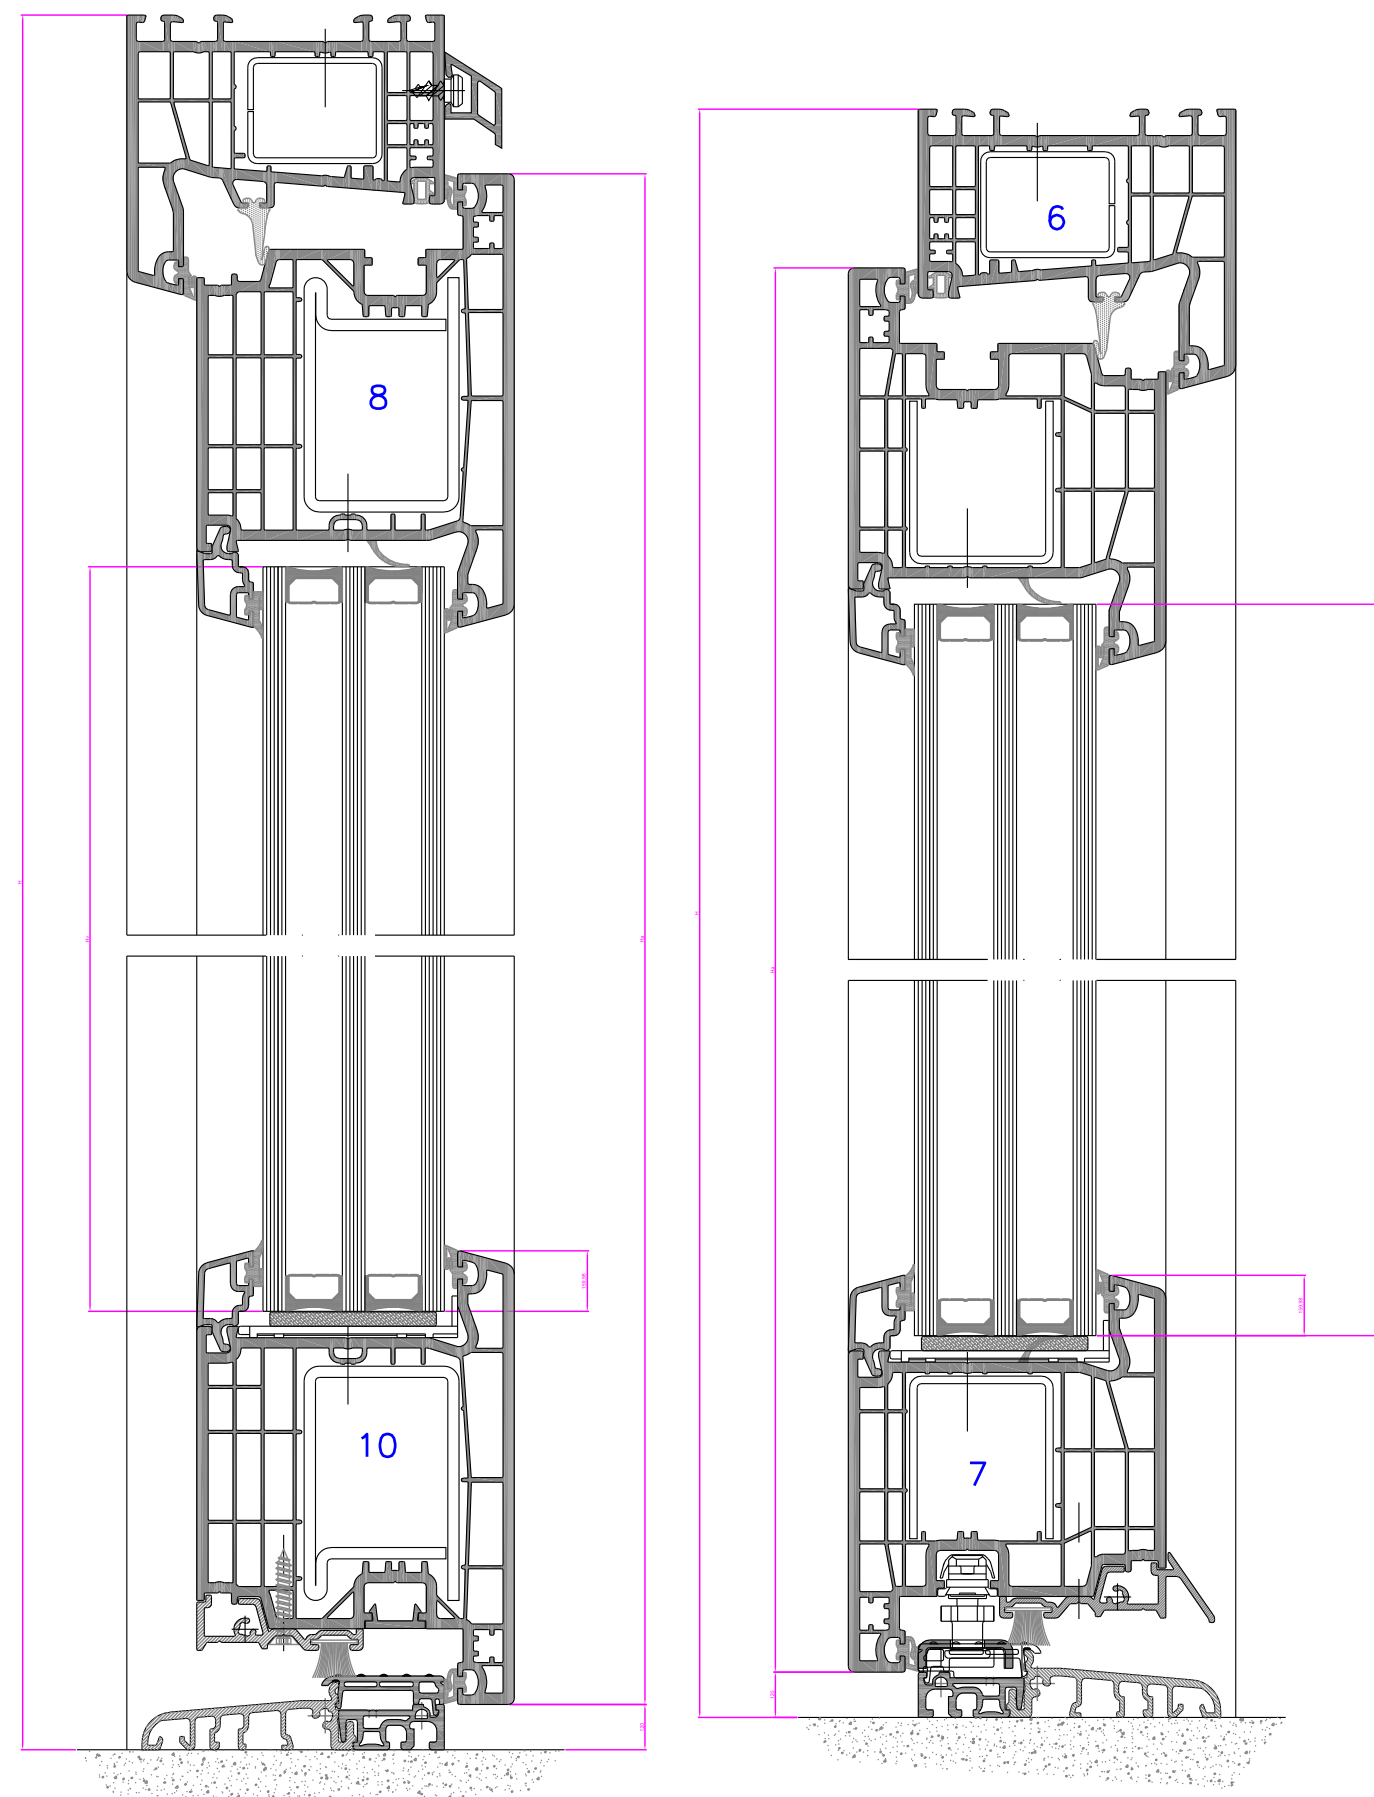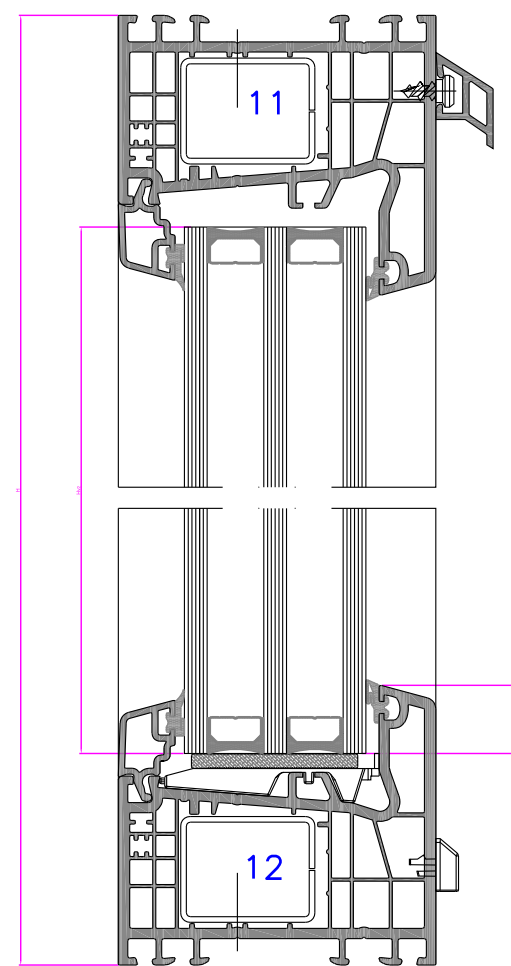

FECHA:
FEBRERO DE 2025